

合川区妇幼保健院住院部三楼产科病房改造项目

施 工 图 册

〈装饰、水电〉


建设单位：重庆市合川区妇幼保健院

设计单位：重庆华筑建筑设计集团有限公司

工程规模：900.00m²

工程编号：HZ-2025-06

日 期：2025年06月15日

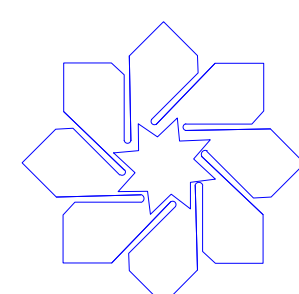



重庆华筑建筑设计集团有限公司


CHONGQING HUAZHU ARCHITECTURE DESIGN COMPANY INC.

扉 页

项 目 名 称：合川区妇幼保健院住院部三楼产科病房改造项目

设 计 编 号： HZ-2025-05

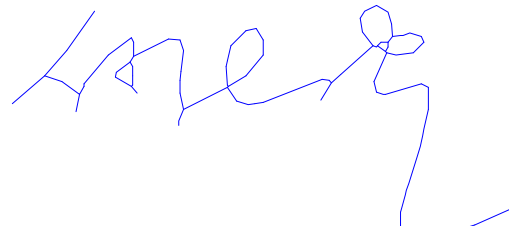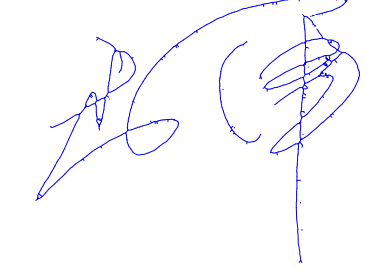单位法定代表人	
项目负责人	
技术负责人	

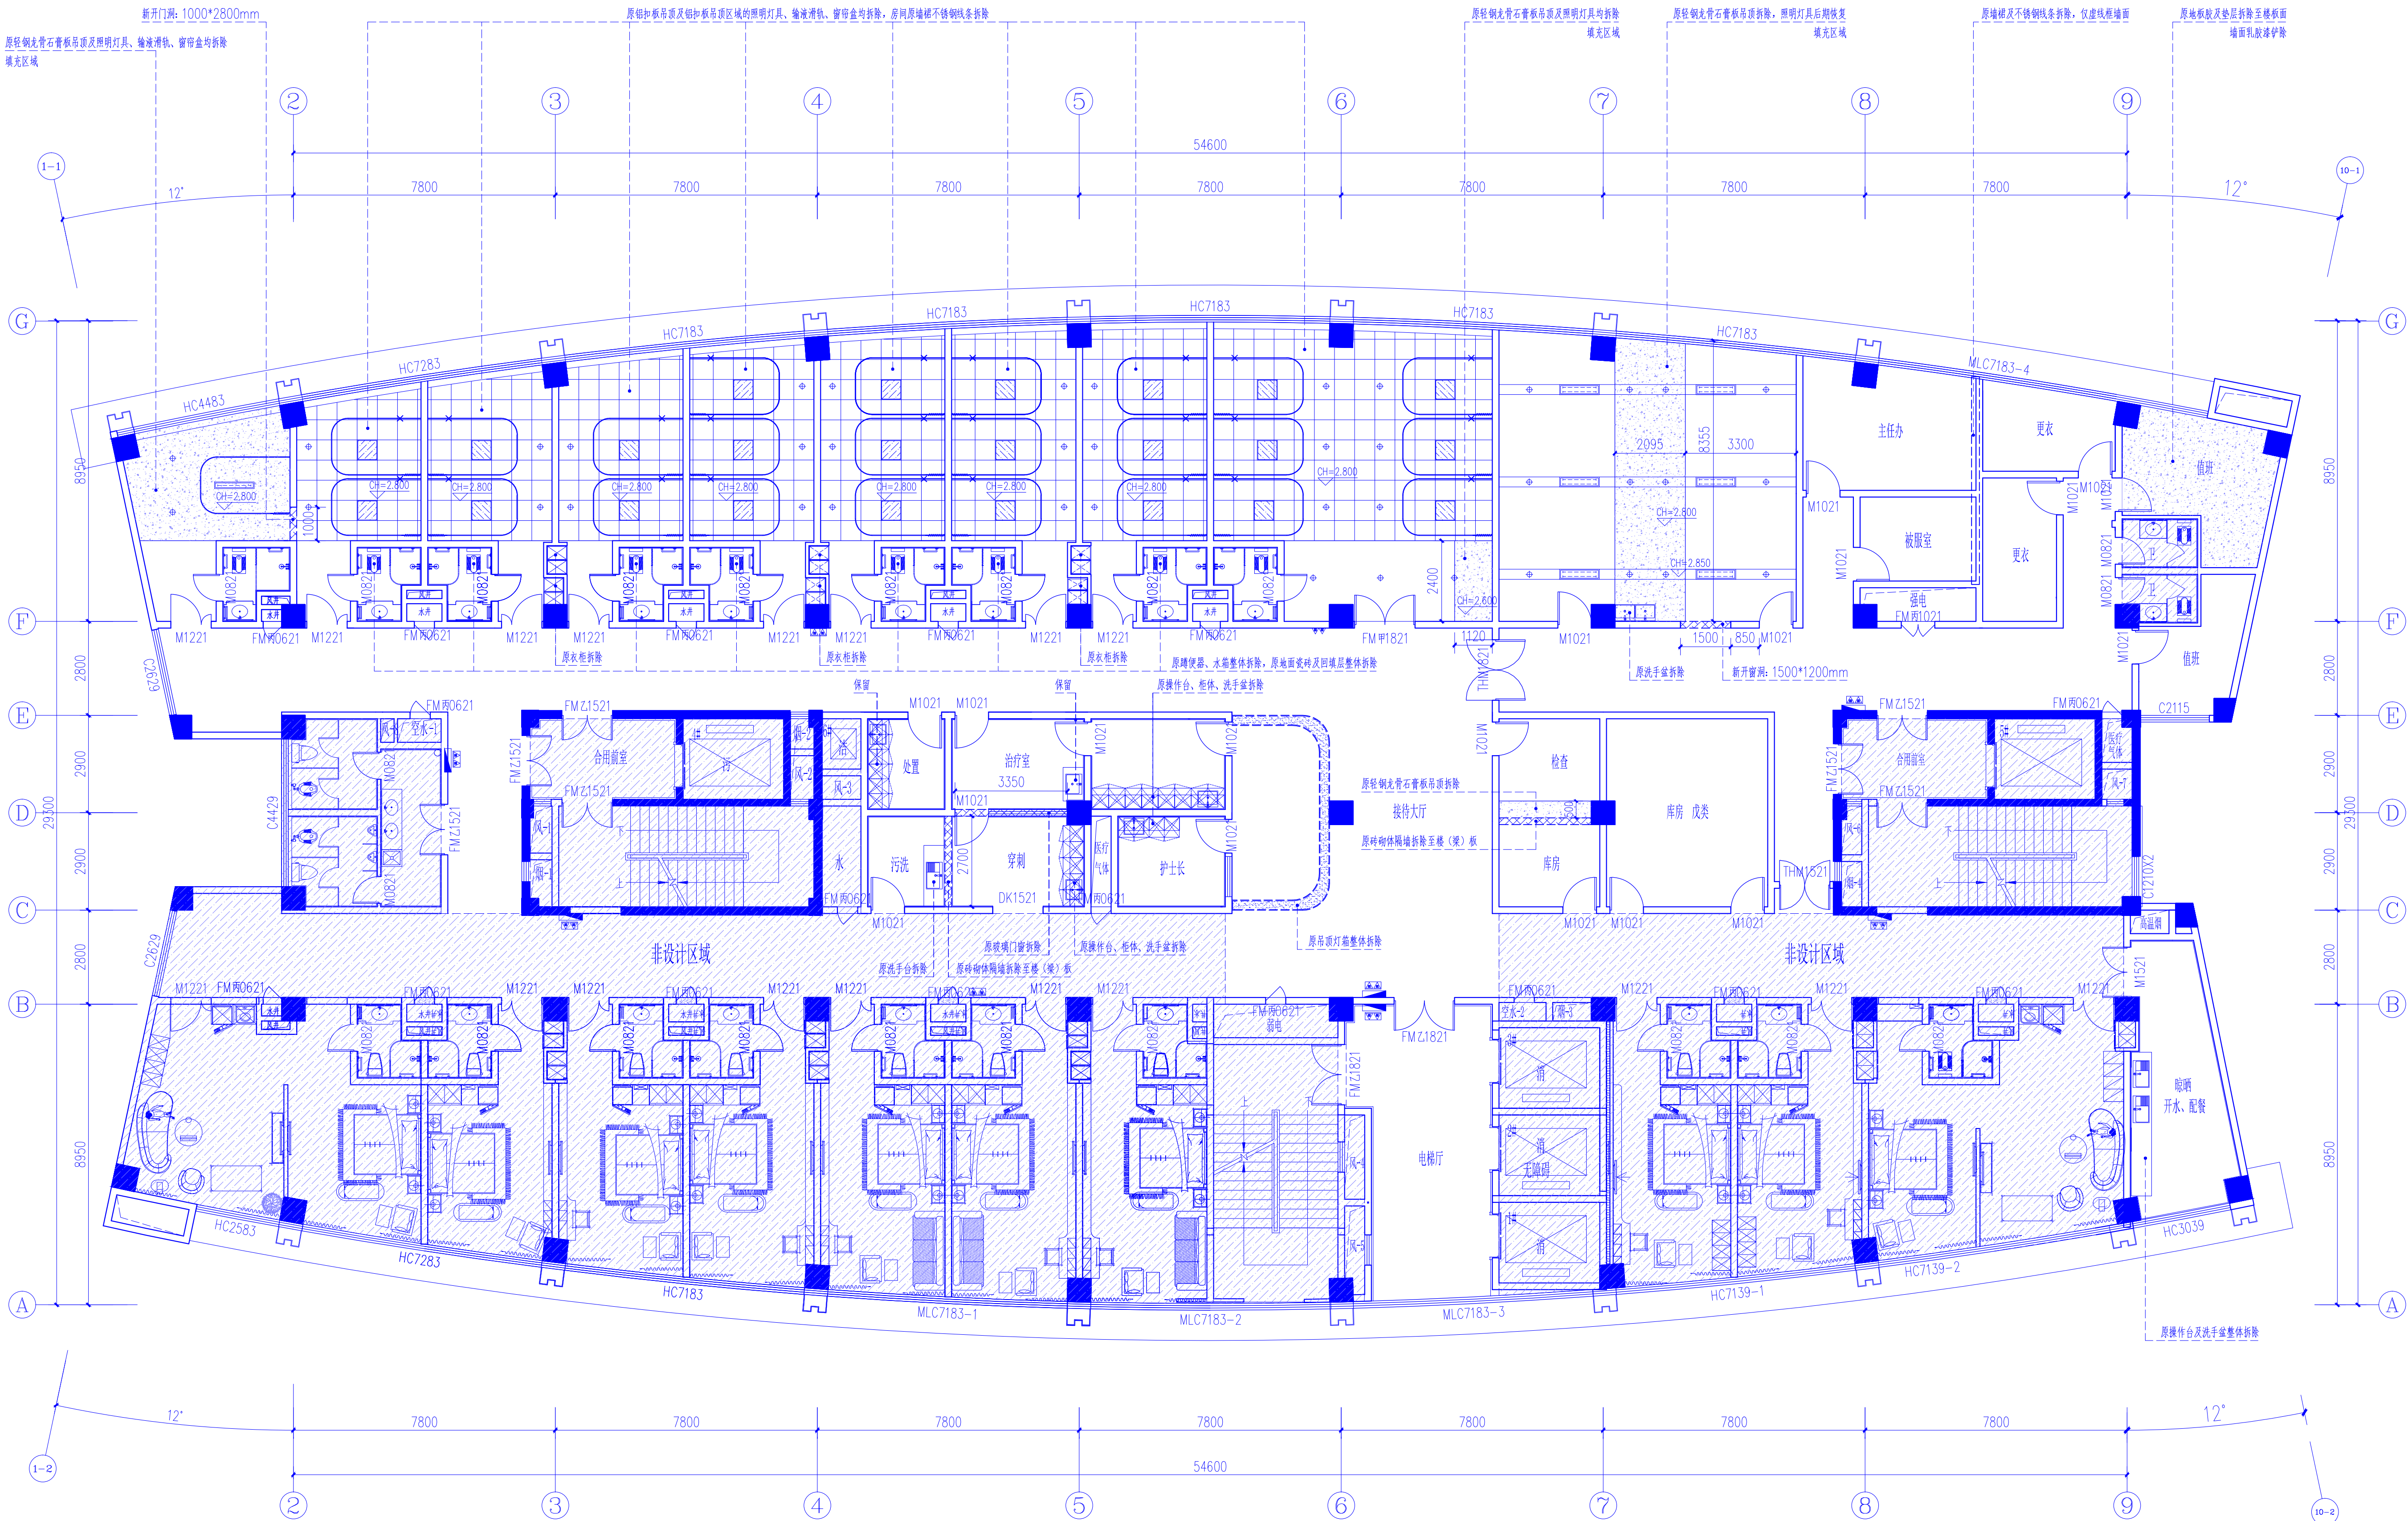


土建改造(拆除)平面图 1:100

- 说明:
- 1、公区墙面的扶手、文化宣传栏、设施设备等保护性拆除后存放等墙板安装完后再恢复安装;
 - 2、VIP套房、普通套房原墙裙上的不锈钢线条拆除,墙裙不动,墙面的原乳胶漆铲除,其他拆除详图示;
 - 3、其他各功能房间原墙裙的不锈钢线条拆除,墙裙不动,窗帘拆除,涂料墙面、顶面直接新涂刷乳胶漆。

图例	综合说明
	原土建柱体或混凝土墙体。
	原土建墙体。
	拆除墙体(不做特殊说明拆除墙体均拆至建筑结果底或者板底,门洞拆除如图示)新开门窗洞需预制200*200/100门过梁,做法详见设计说明,洞口M5水泥砂浆抹平。

会 签	
建 筑	ARCH
结 构	STRU
给 排 水	PLUM
暖 通	MECH
电 气	ELEC
声 明	
1. 未经审图机构盖章的图纸不得用于现场施工。 2. 本图版权为我司所有,未经我司授权不得交付第三方使用。	
备 注	
NOTE	
重庆华筑建筑设计集团有限公司 CHONGQINGSHI HUAZHU ARCHITECTURE DESIGN COMPANY, INC 证书编号(一): A150005174 证书编号(二): A250005171	
项目负责人	何谋贵
专业负责人	马 军
审 定	邓承林
审 核	何谋贵
设 计	刘 勇
校 对	马 军
建设 单位	
CORPORATION NAME	
重庆市合川区妇幼保健院	
工 程 名 称	
PROJECT NAME	
合川区妇幼保健院住院部三楼产科病房改造项目	
图 纸 名 称	
TITLE	
土建改造(拆除)平面图	
设计 阶段	装 施
DESIGN STAGE	
工 程 号	—
PROJECT NO.	
日 期	2025.06.15
DATE	
图 号	JS-01-01
DRAWING NO.	
比 例	见 图
SCALE	

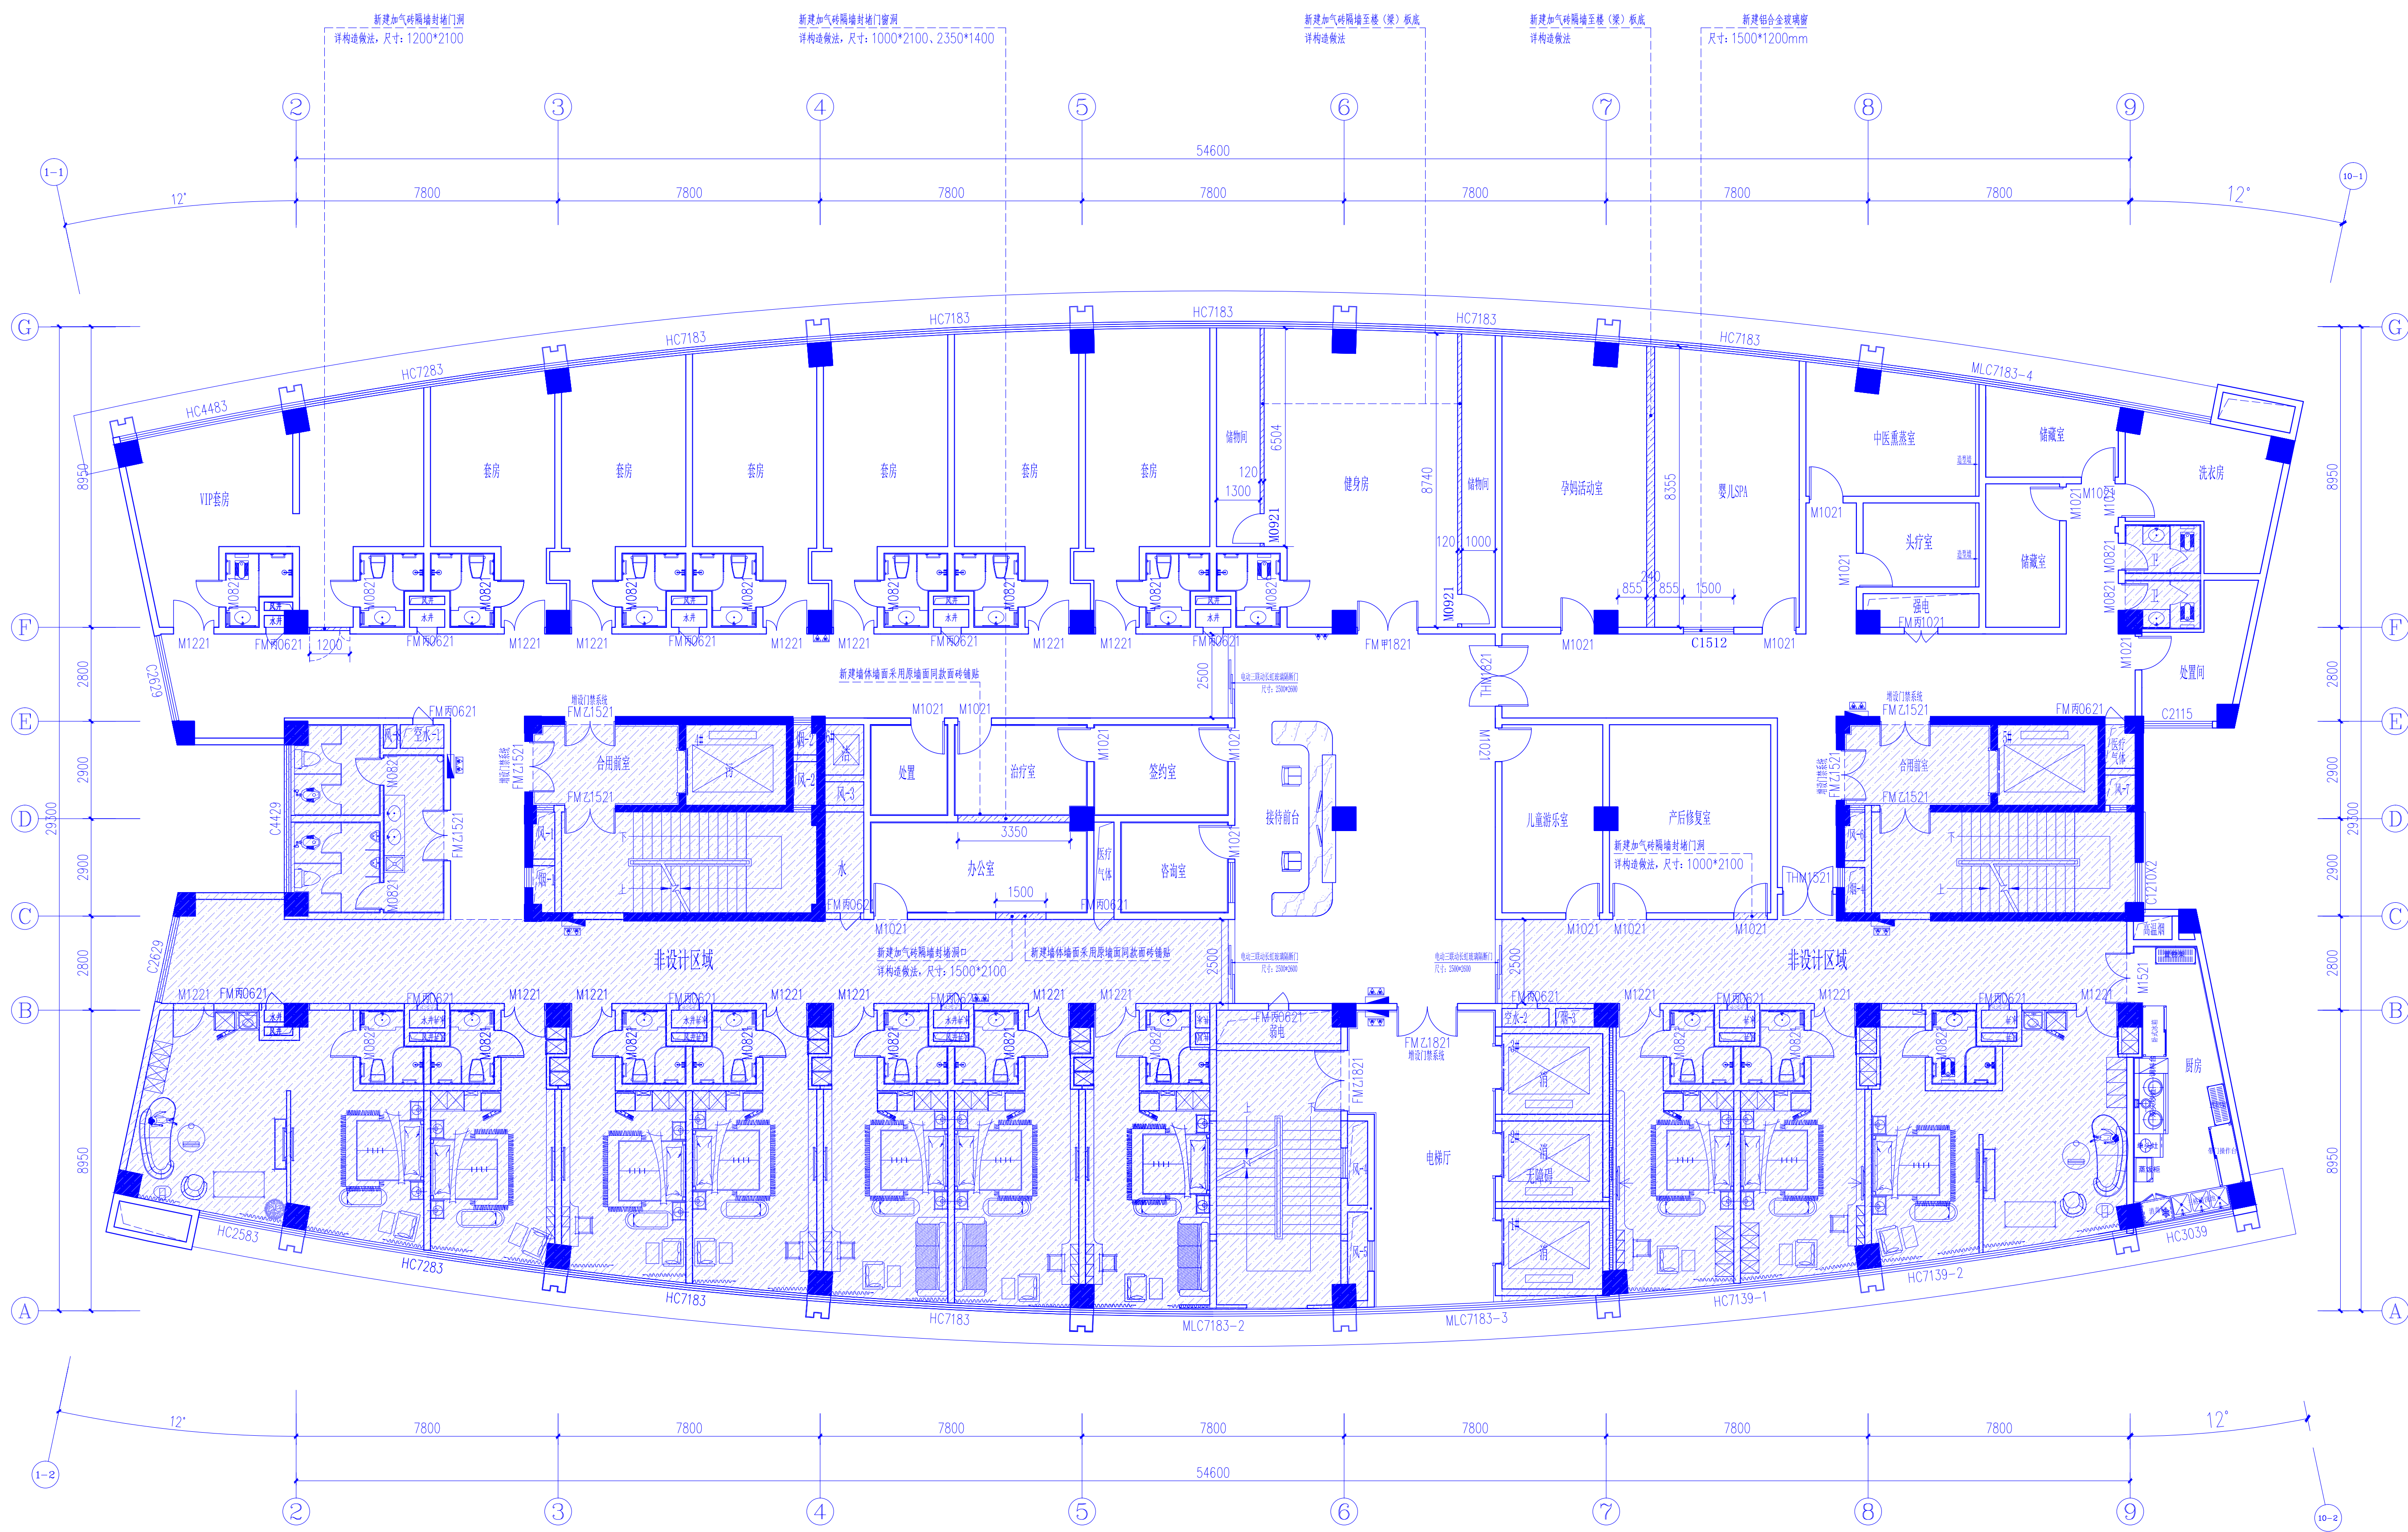

土建改造（新建）平面图 1:100

门窗表:				
门窗名称	门窗扇尺寸	洞口底高	门窗数量	门窗类型
M0921	900*2100	0	2	木质隐形门, 白色, 成品定制
玻璃门	2500*2600	0	3	三联动长虹玻璃隔断门 厂家深化设计, 提供样品
G1512	1500*1200	1000	1	断桥铝合金玻璃窗 100型断桥铝+ 5+12A+5中空钢化玻璃

图例		综合说明	
	原土建柱体或混凝土墙体		
	原土建墙体		
	新建构造柱: 构造柱砼强度为 C25, 断面为 120*200/240*200, 主筋为 4*12, 箍筋 4*8@250		
	卫生间地面回填及垫层: 轻质陶泥回填+50mm厚M5水泥砂浆找平放坡		
	新建墙体隔墙: 300mm高M10烧结页岩实心砖+加气混凝土砌块(精确)+M5水泥砂浆双面抹灰20mm厚, 砌体高度至结构楼板(梁)底(特殊说明除外), 做法详见设计说明中“内隔墙工程”,		
	新建电动三联动长虹玻璃隔断门: 套线盖墙1.8cm, 型材厚度2.2, 玻璃4+4的中空玻璃。		
	新建断桥铝合金玻璃窗: 100系列断桥铝合金型材+ 5+12A+5中空钢化玻璃(窗样式、颜色同原有玻璃窗)		
注: 新建墙体除图中特殊注明外, 均砌筑至楼板面或梁底, 砌墙耐火等级为二级且耐火极限不低于: 砖墙20h/轻钢龙骨石膏板10h/玻璃隔墙10h。			

会 签

建 筑

结 构

给 排 水

暖 通

电 气

声 明

备 注

DESIGN

1. 未经审图机构签章的图纸不得用于
现场施工。
2. 本图版权为我司所有, 未经我司授
权不得交付第三方使用。

重 庆 华 筑 建 筑 设 计 有 限 公 司

CHONGQING HUACHU ARCHITECTURE DESIGN COMPANY, INC

证书编号(一): A150005174

证书编号(二): A250005171

项 目 负 责 人

何 谋 贵

专 业 负 责 人

马 军

审 定

邓 承 林

审 核

何 谋 贵

设 计

刘 勇

校 对

马 军

建 设 单 位

重 庆 市 合 川 区 幼 幼 保 健 院

工 程 名 称

合 川 区 幼 幼 保 健 院
住 院 部 三 楼 产 科 病 房 改 造 项 目

图 纸 名 称

土 建 改 造 (新 建) 平 面 图

设 计 阶 段

装 施

工 程 号

—

日 期


2025. 06. 15

图 号

JS-01-02

比 例

见 图

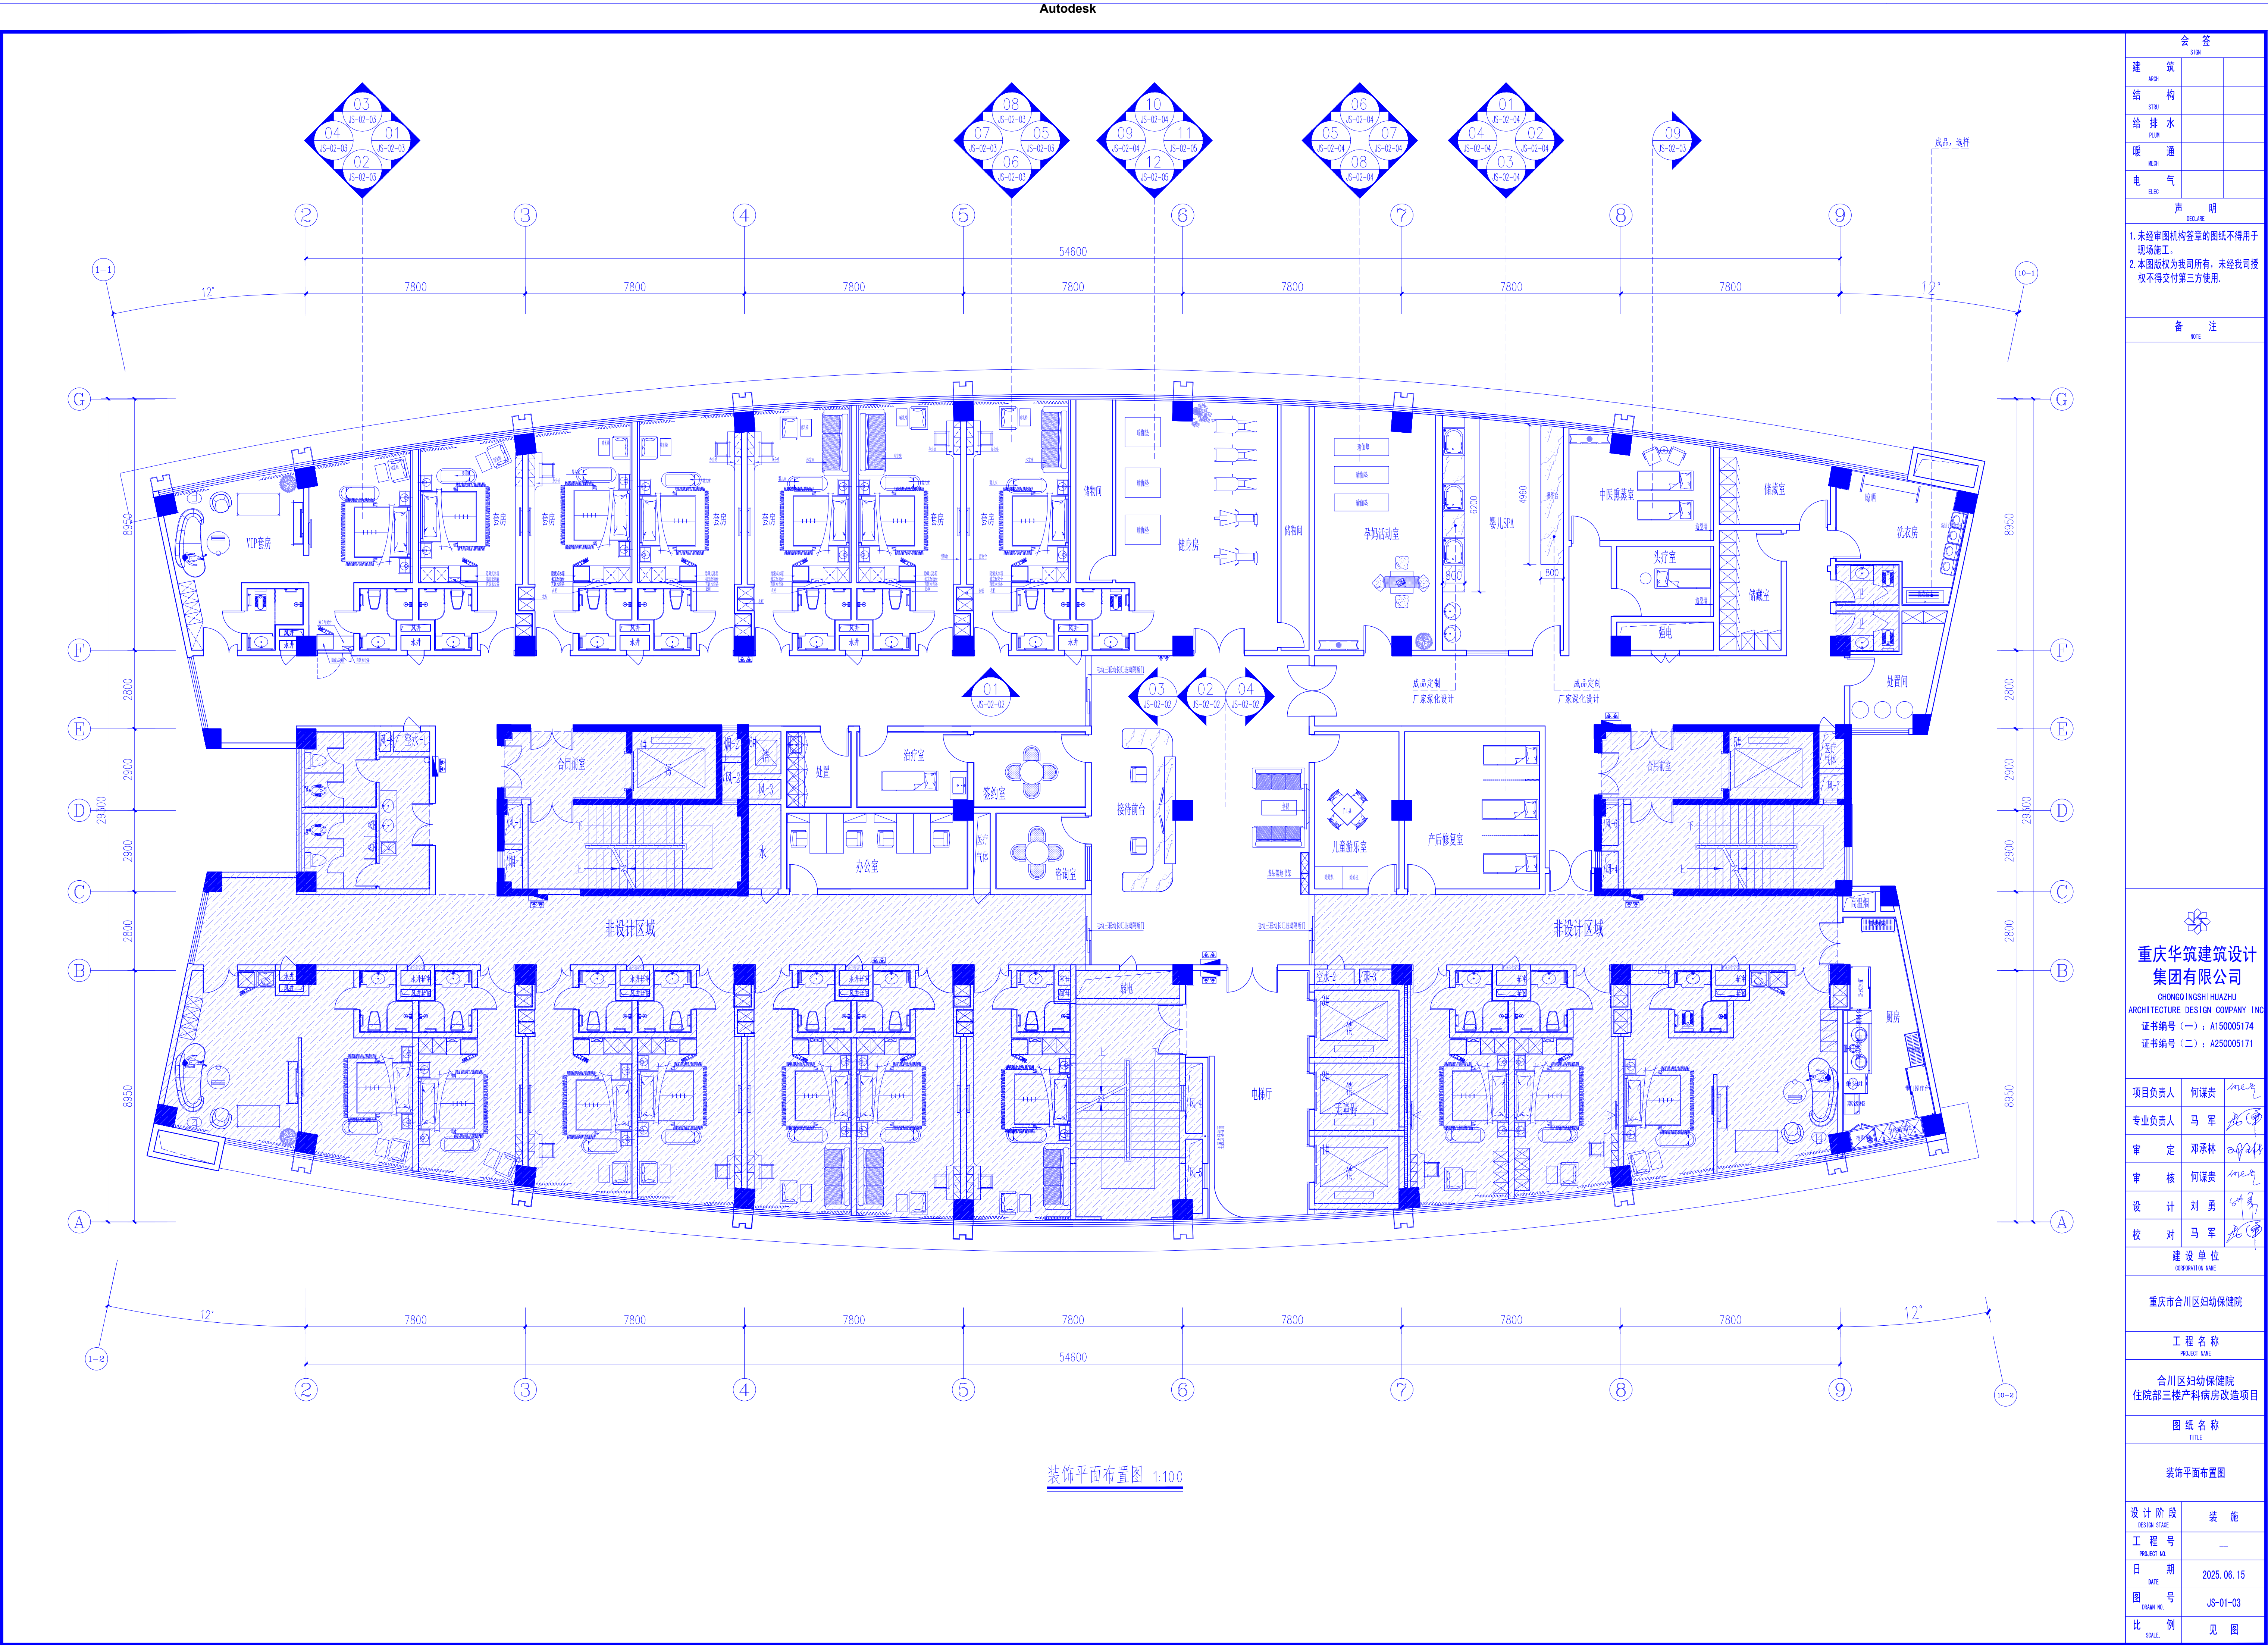

会 签		SIGN
建 筑	ARCH	
结 构	STRU	
给 排 水	PLUM	
暖 通	HEAT	
电 气	ELEC	

声 明		DECLARE
1. 未经审图机构盖章的图纸不得用于现场施工。		
2. 本图版权为我司所有，未经我司授权不得交付第三方使用。		

备 注	NOTE
-----	------



重庆华筑建筑设计
集团有限公司

CHONGQINGSHI HUAZHU
ARCHITECTURE DESIGN COMPANY, INC

证书编号 (一): A150005174
证书编号 (二): A250005171

项目负责人	何谋贵	
专业负责人	马 军	
审 定	邓承林	
审 核	何谋贵	
设 计	刘 勇	
校 对	马 军	

建设 单位	CORPORATION NAME
-------	------------------

重庆市合川区妇幼保健院


工 程 名 称	PROJECT NAME
---------	--------------

合川区妇幼保健院 住院部三楼产科病房改造项目

图 纸 名 称	TITLE
---------	-------

装饰平面布置图


设计 阶段	装 施
DESIGN STATE	
工 程 号	—
PROJECT NO.	
日 期	2025.06.15
DATE	
图 号	JS-01-03
DRAW NO.	
比 例	见 图
SCALE	

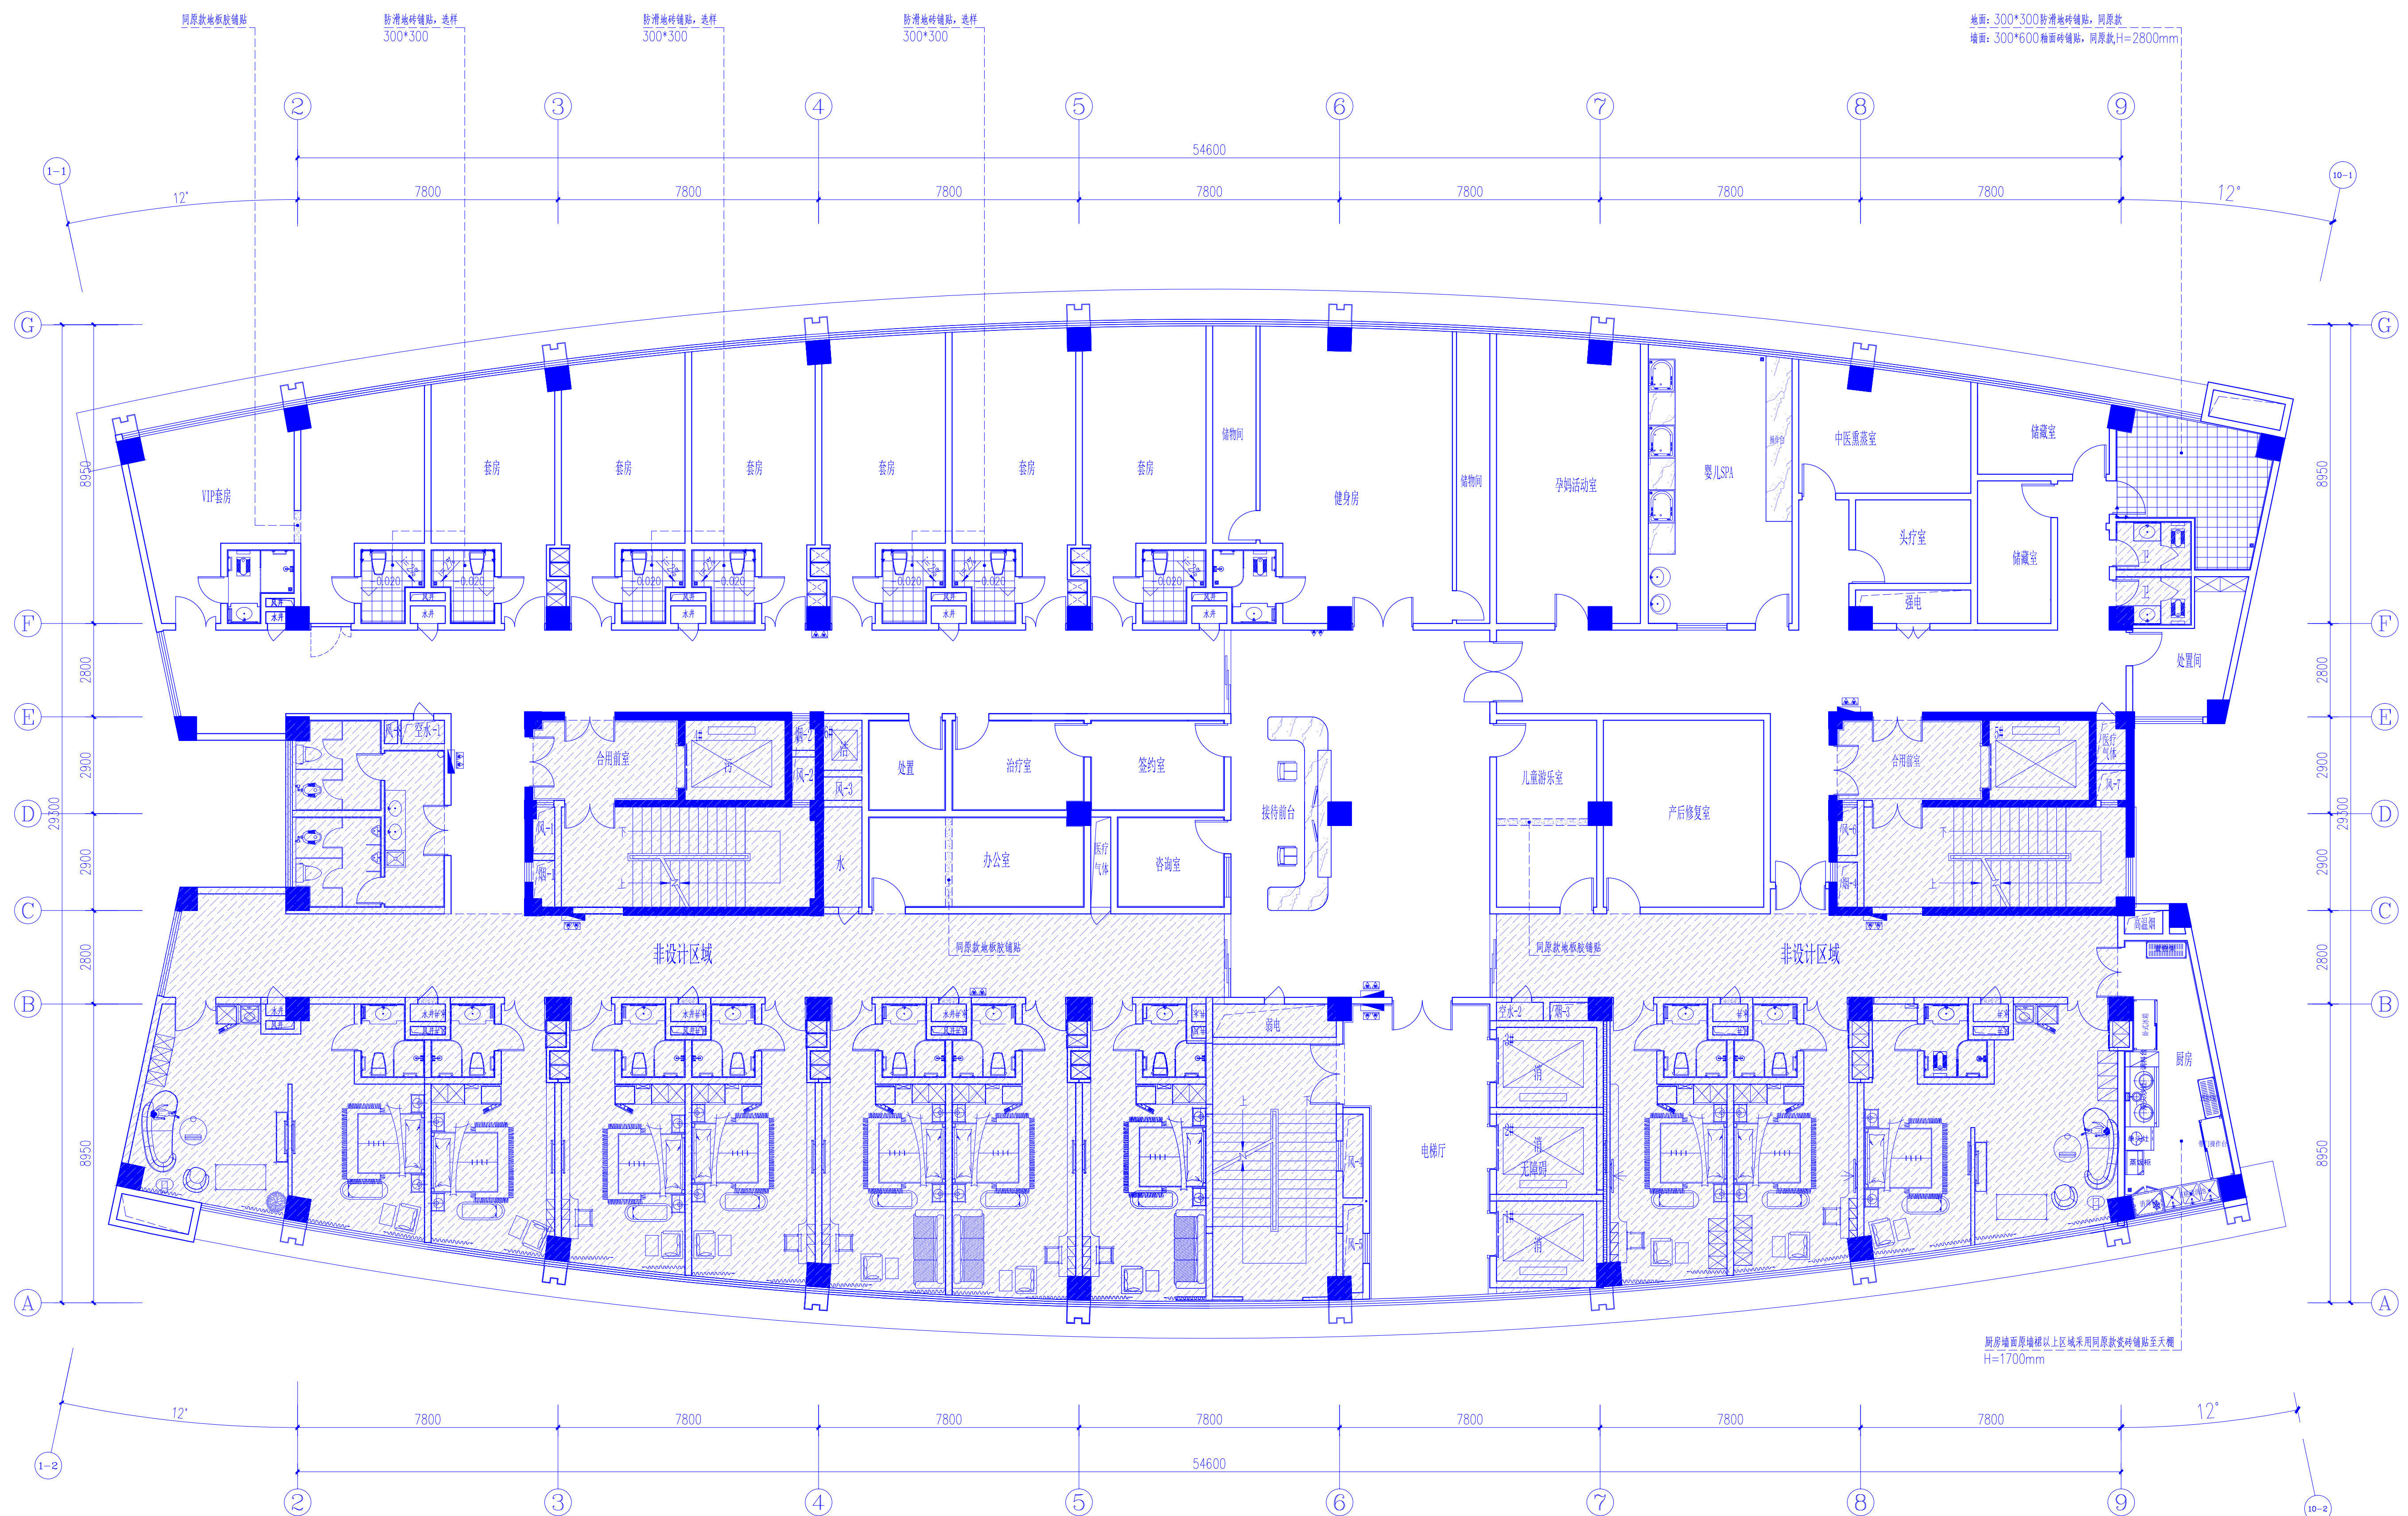

地面铺装平面图 1:100

说明：
1、套房卫生间因安装智能马桶需拆除并恢复2平方米墙面瓷砖，瓷砖同原墙砖，共计7间。

[illegible]

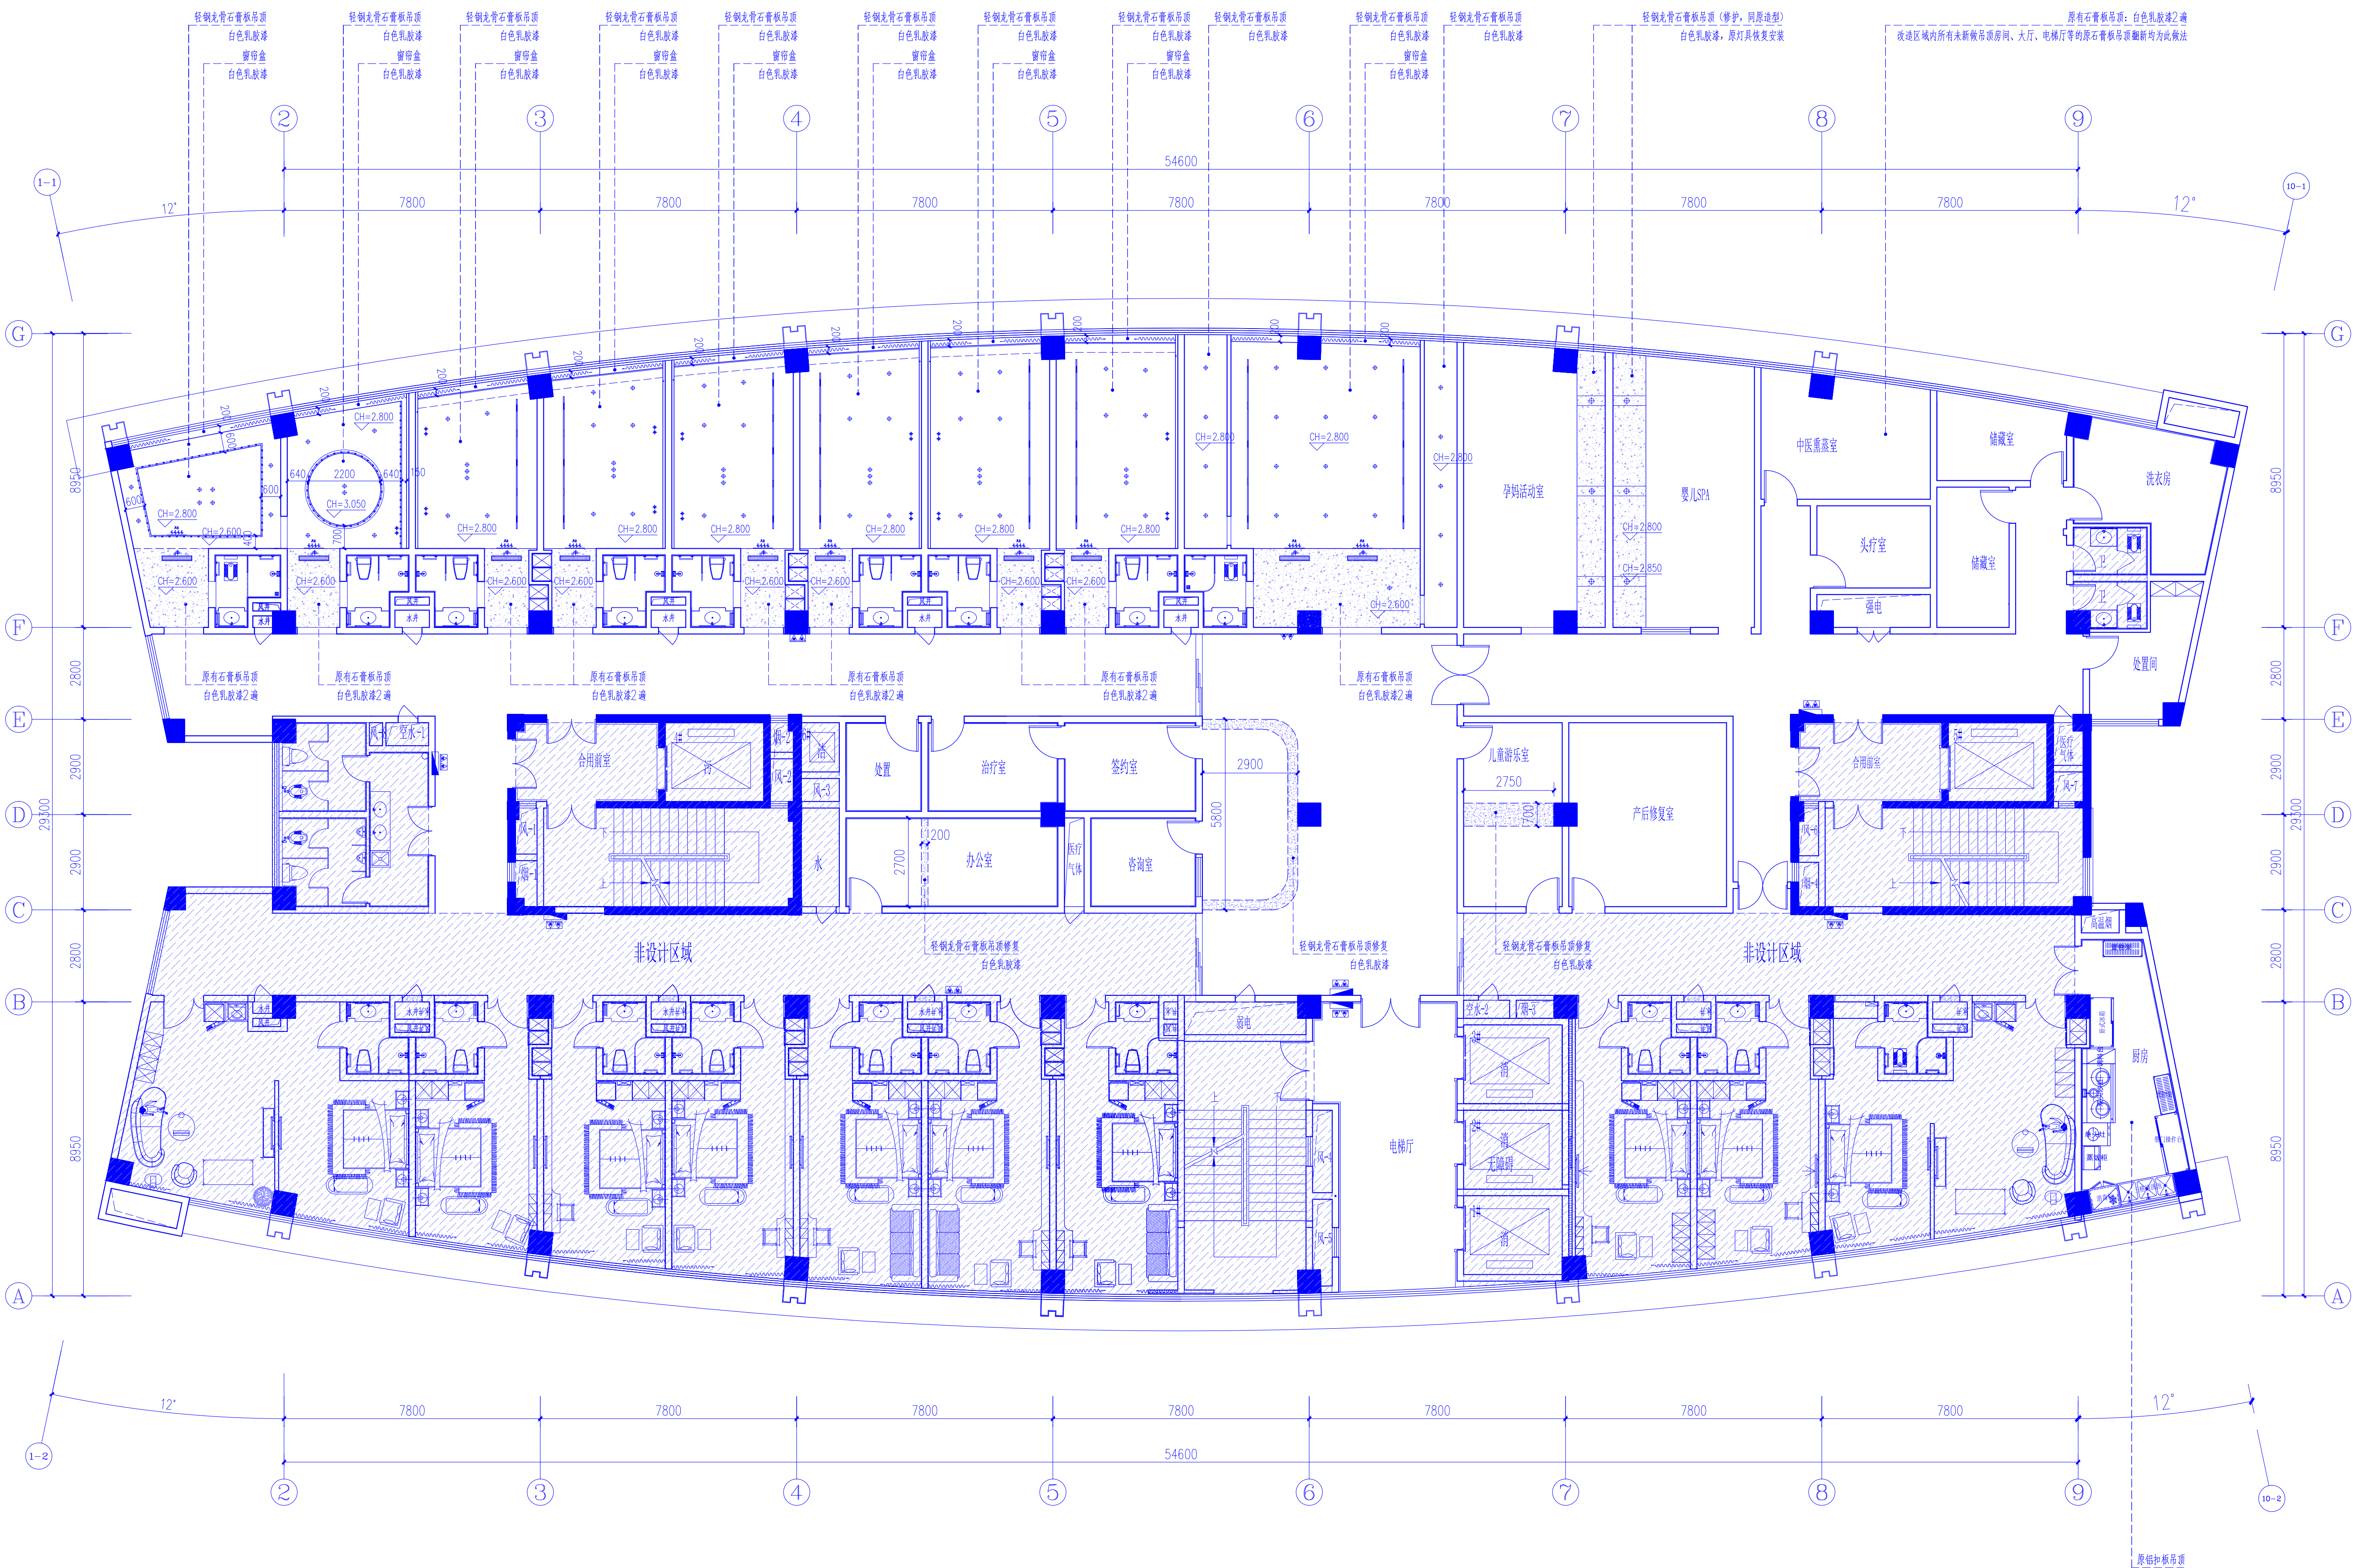

天棚吊顶平面图 1:100


说明:

- 1、除VIP套房、普通套房、健身房、储物间新做吊顶以及厨房原铝扣板吊顶外的其他房间、大厅、电梯厅等均为原石膏板吊顶，仅面层新做白色乳胶漆2遍翻新。


天花灯具图例说明:

图例	名称	功率/色温	显色指数Ra	开孔尺寸mm	安装方式
+	LED深杯防眩光筒灯	15W/4000K	>80	ø95	嵌入式安装
++	装饰长线吊灯	3000K	>80	—	长线吊装
—	嵌入式磁吸轨道LED格栅灯/泛光灯	—W/4000K	>80	随产品	嵌入式安装
·	LED铝合金线性灯	10W/3000K	>80	22mm宽	嵌入式安装
----	LED灯带	10W/3000K	>80	—	嵌入暗藏式安装

会 签		DESIGN
建 筑	ARCH	
结 构	STRU	
给 排 水	PLUM	
暖 通	MECH	
电 气	ELEC	
声 明		DECLARE
1. 未经审图机构签章的图纸不得用于现场施工。 2. 本图版权为我司所有，未经我司授权不得交付第三方使用。		
备 注		NOTE
重庆华筑建筑设计集团有限公司		CHONGQINGSHI HUAZHU ARCHITECTURE DESIGN COMPANY, INC
证书编号 (一): A150005174		
证书编号 (二): A250005171		
项目负责人	何谋贵	mei
专业负责人	马 军	ma
审 定	邓承林	cheng
审 核	何谋贵	mei
设 计	刘 勇	liu
校 对	马 军	ma
建设 单位		CORPORATION NAME
重庆市合川区妇幼保健院		
工 程 名 称		PROJECT NAME
合川区妇幼保健院住院部三楼产科病房改造项目		
图 纸 名 称		TITLE
天棚吊顶平面图		
设计 阶段	装 施	DESIGN STAGE
工 程 号	—	PROJECT NO.
日 期	2025.06.15	DATE
图 号	JS-01-05	DESIGN NO.
比 例	见 图	SCALE

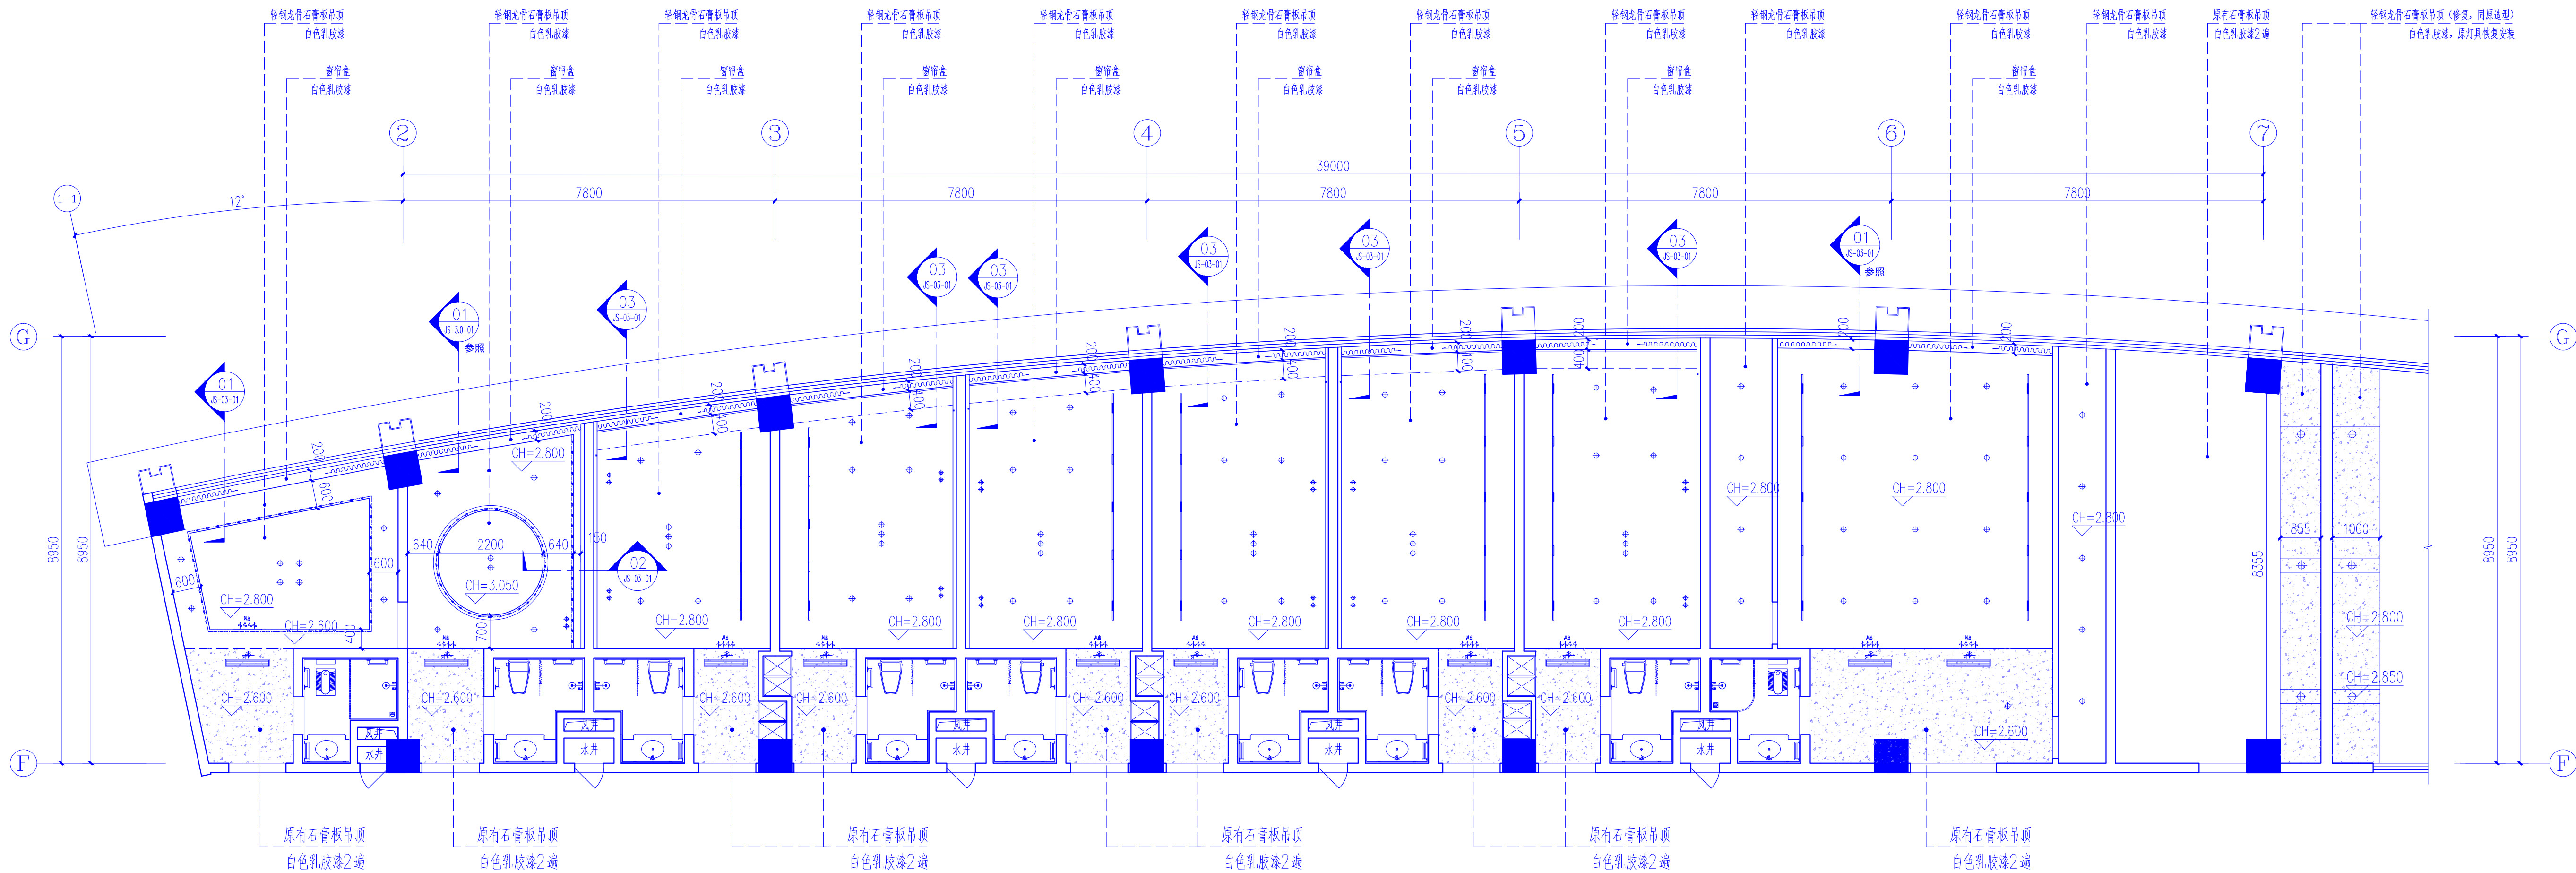

天棚吊顶造型定位放大平面图（套房区） 1:70

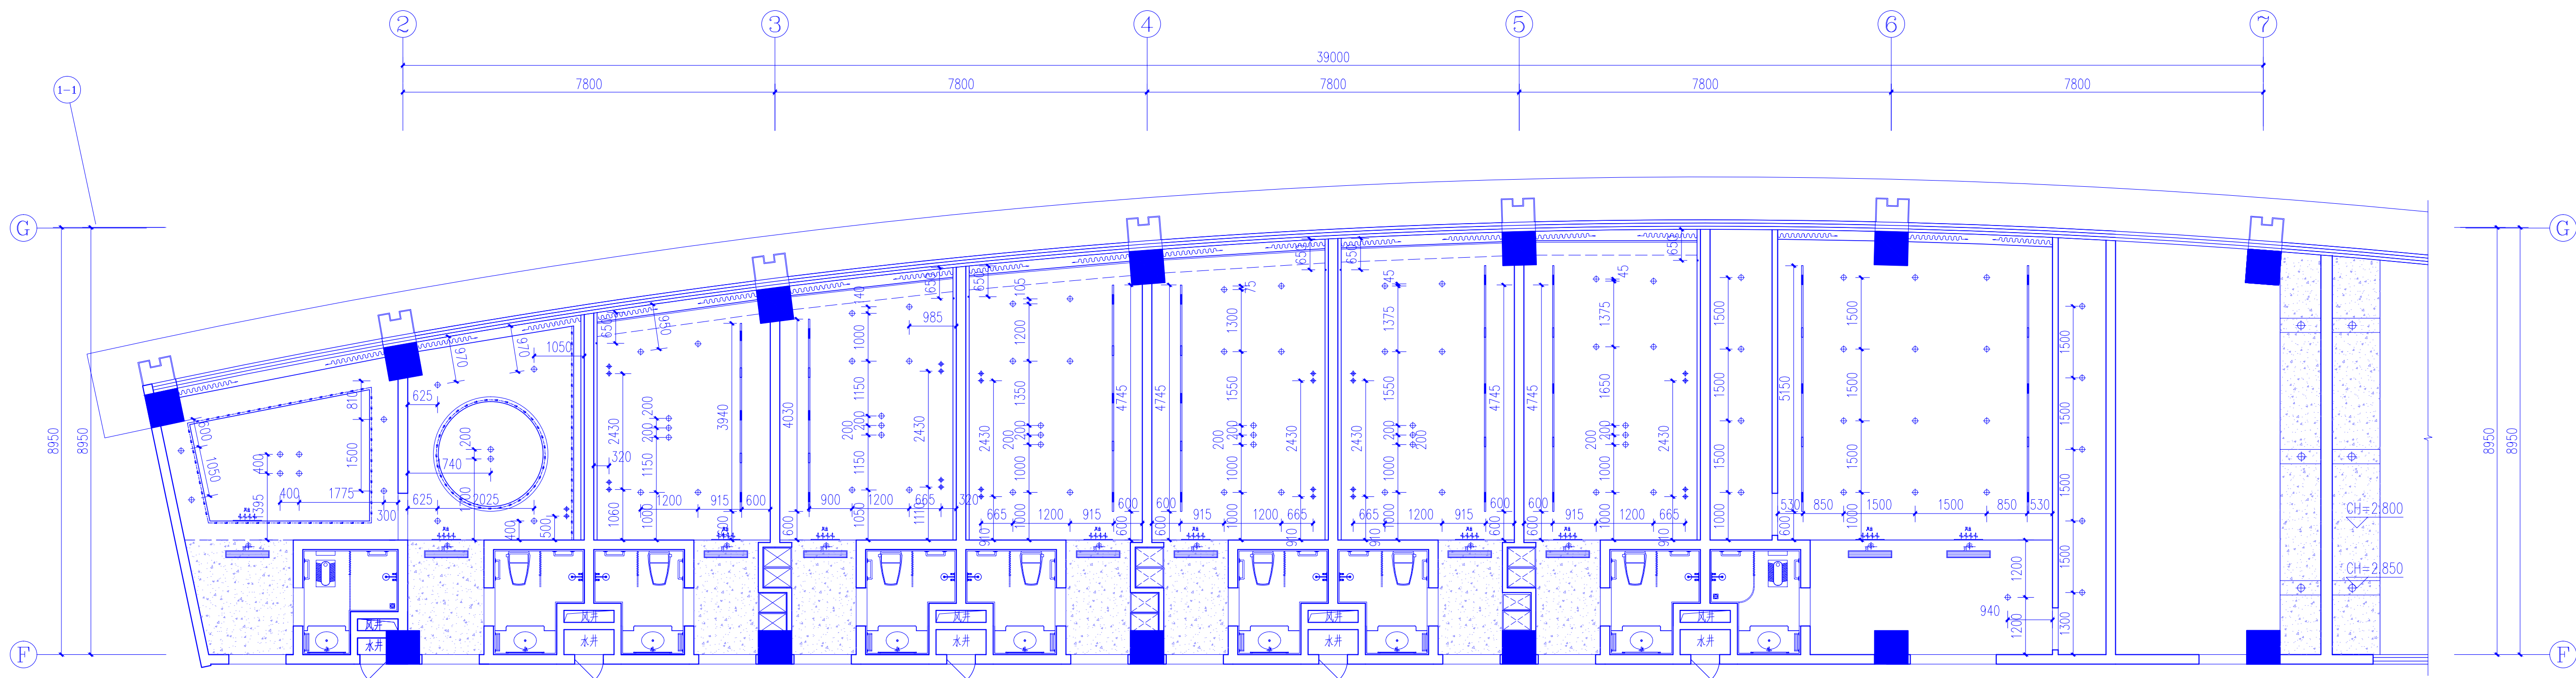


灯具尺寸定位放大平面图（套房区） 1:70


天花灯具图例说明:

图例	名称	功率/色温	显色指数Ra	开孔尺寸mm	安装方式
+	LED深杯防眩光筒灯	15W/4000K	>80	ø95	嵌入式安装
++	装饰长线吊灯	3000K	>80	—	长线吊装
—	嵌入式磁吸轨道LED格栅射灯/泛光灯	—W/4000K	>80	随产品	嵌入式安装
•	LED铝合金线性灯	10W/3000K	>80	22mm宽	嵌入式安装
---	LED灯带	10W/3000K	>80	—	嵌入暗藏式安装


会 签		DESIGN
建 筑	ARCH	
结 构	STRU	
给 排 水	PLUM	
暖 通	MECH	
电 气	ELEC	
声 明		DECLARATION
1. 未经审图机构签章的图纸不得用于现场施工。 2. 本图版权为我司所有，未经我司授权不得交付第三方使用。		
备 注		NOTE
重 庆 华 筑 建 筑 设 计 有 限 公 司		
CHONGQING HUAZHU ARCHITECTURE DESIGN COMPANY, INC.		
证书编号（一）：A150005174		
证书编号（二）：A250005171		
项目负责人	何谋贵	mei
专业负责人	马 军	ma
审 定	邓承林	den
审 核	何谋贵	mei
设 计	刘 勇	liu
校 对	马 军	ma
建设 单位		CORPORATION NAME
重庆市合川区妇幼保健院		
工 程 名 称		PROJECT NAME
合川区妇幼保健院住院部三楼产科病房改造项目		
图 纸 名 称		TITLE
天棚吊顶造型定位放大平面图（套房区） 灯具尺寸定位放大平面图（套房区）		
设计 阶段	装 施	DESIGN STAGE
工 程 号	—	PROJECT NO.
日 期	2025.06.15	DATE
图 号	JS-01-06	DRAWING NO.
比 例	见 图	SCALE

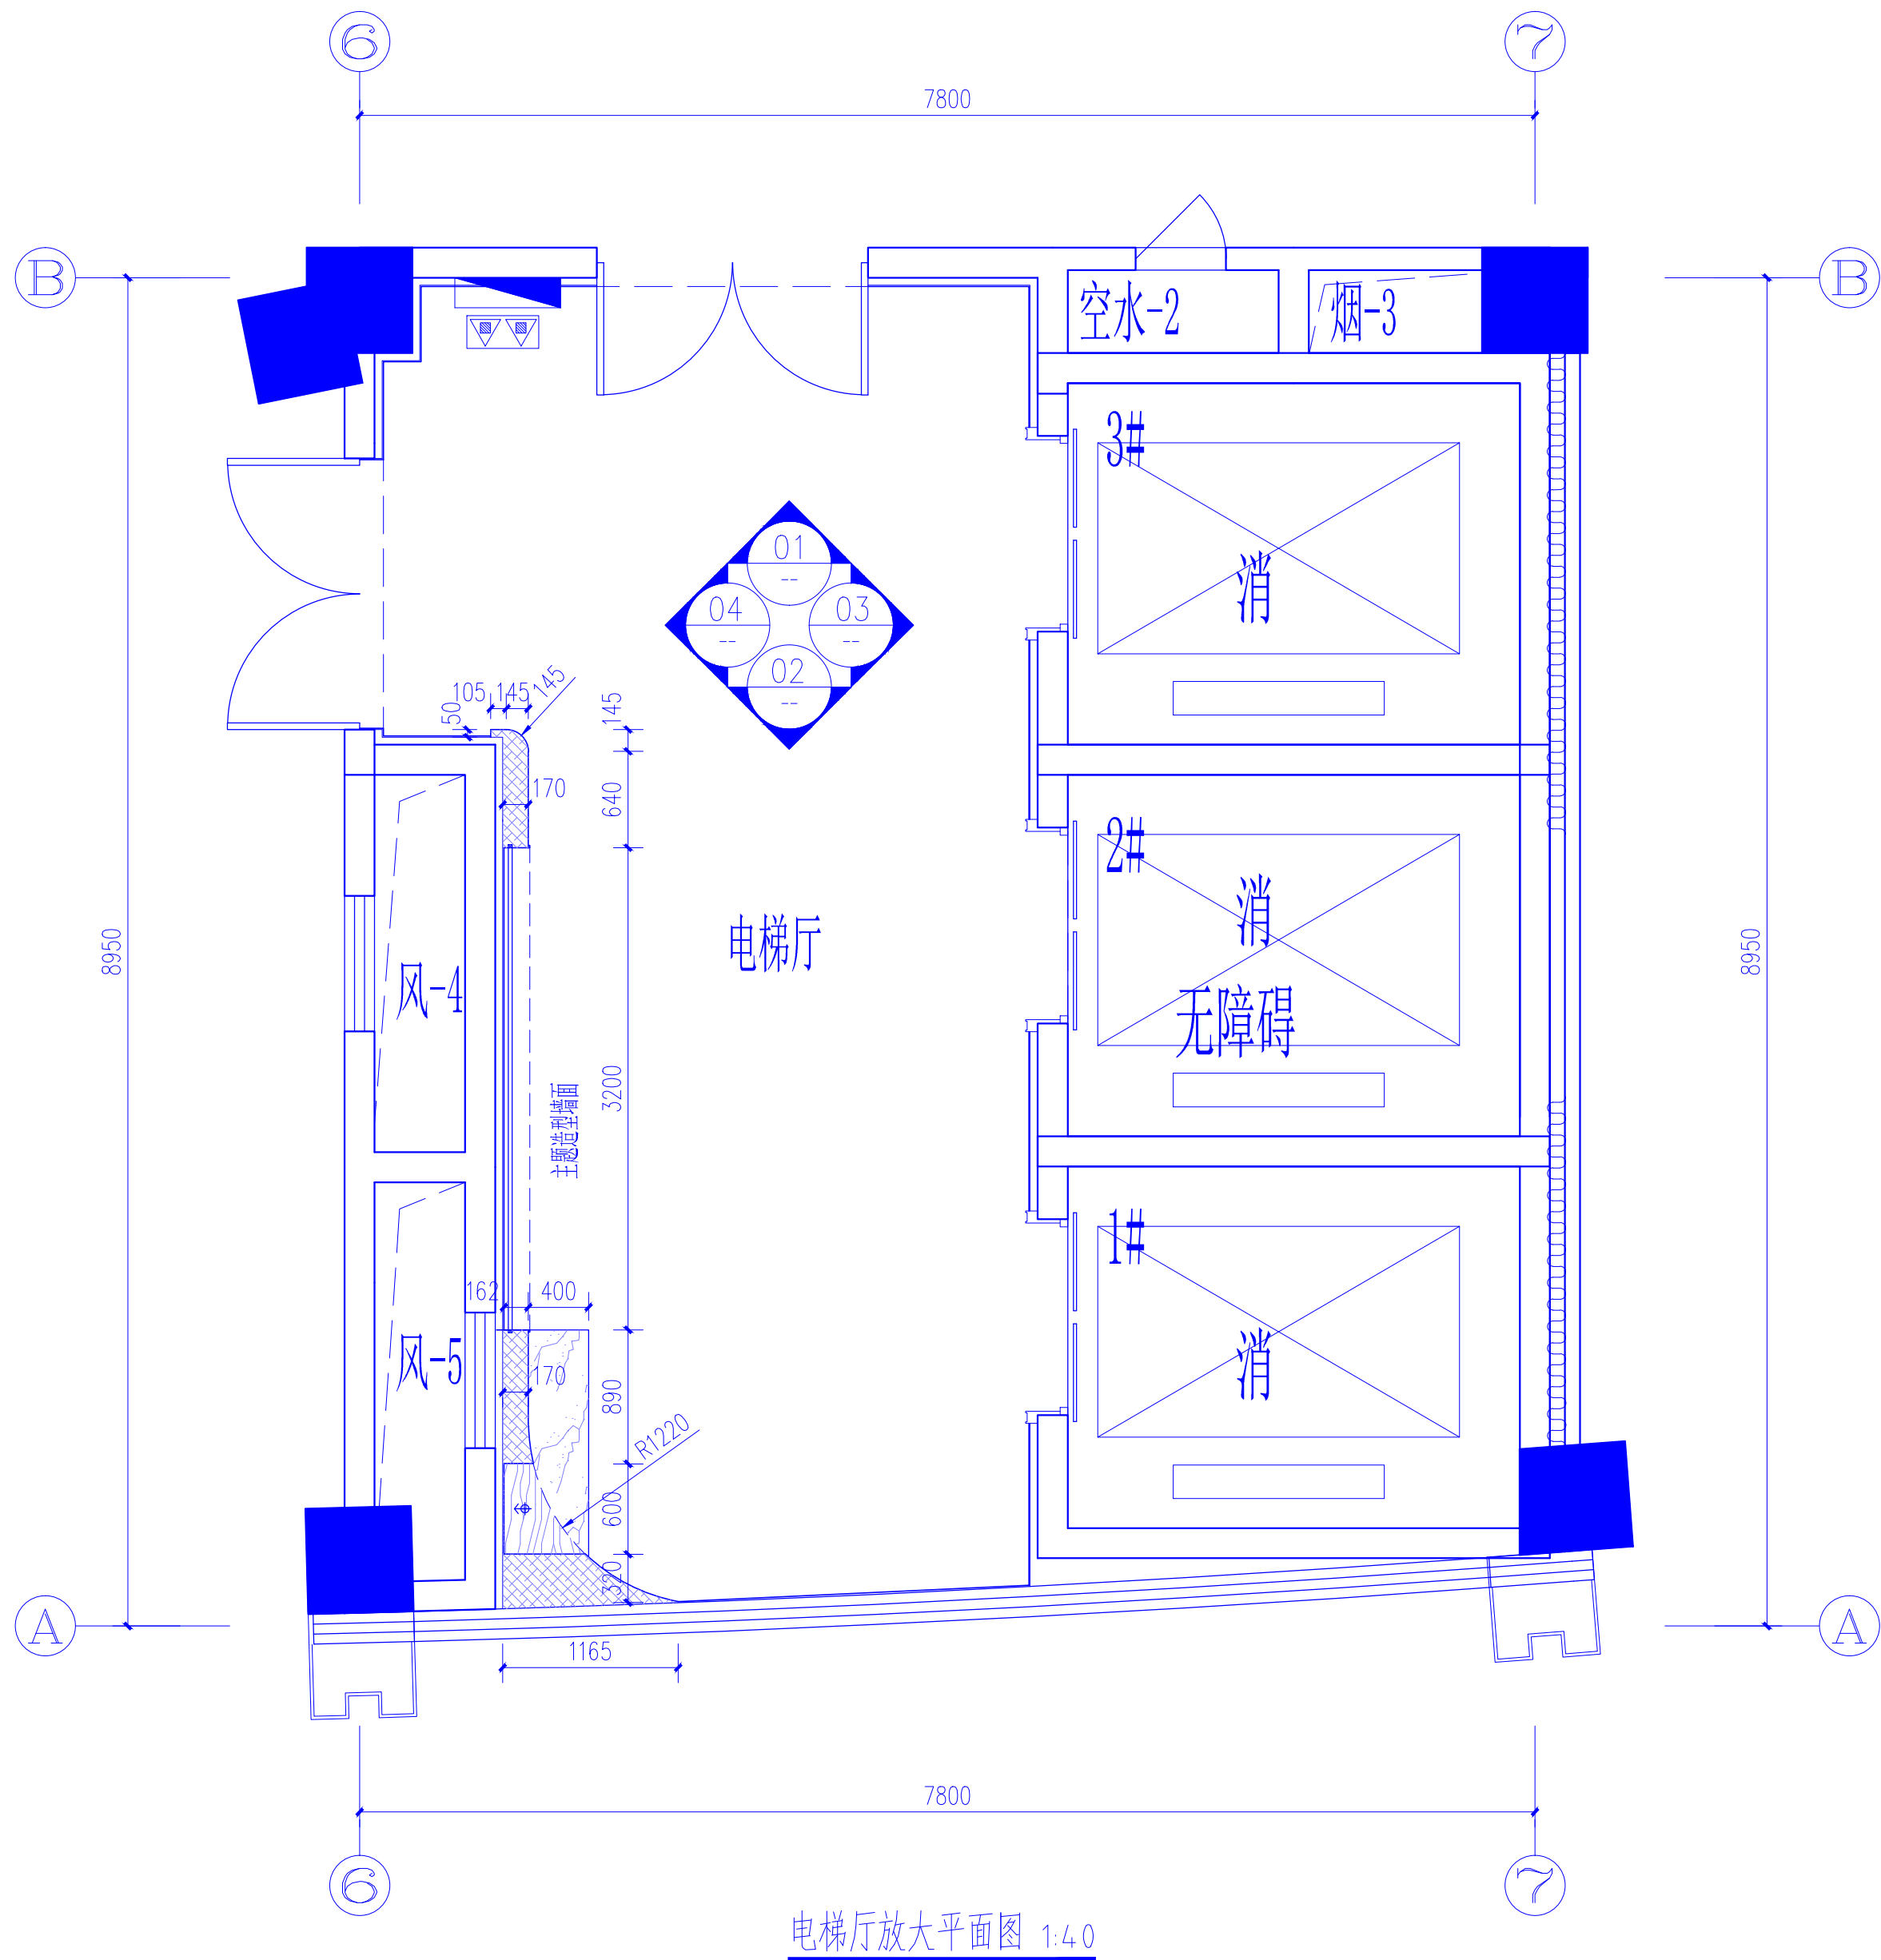


电梯厅放大平面图 1:4.0

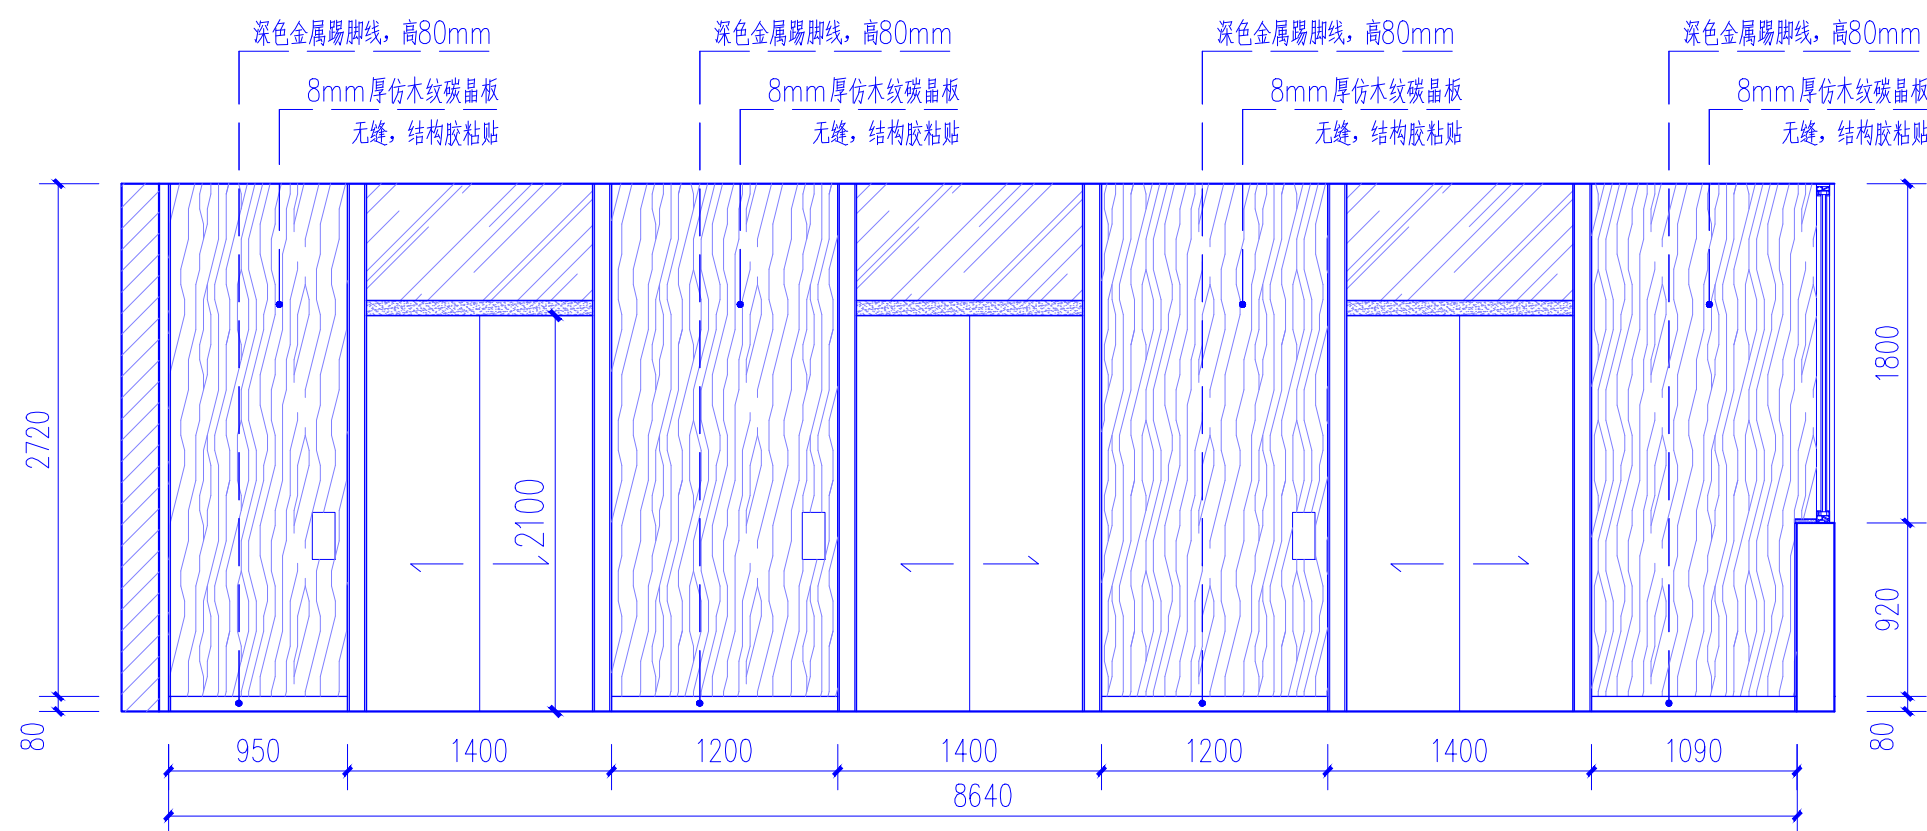


3 电梯厅立面图-3 1:4.0

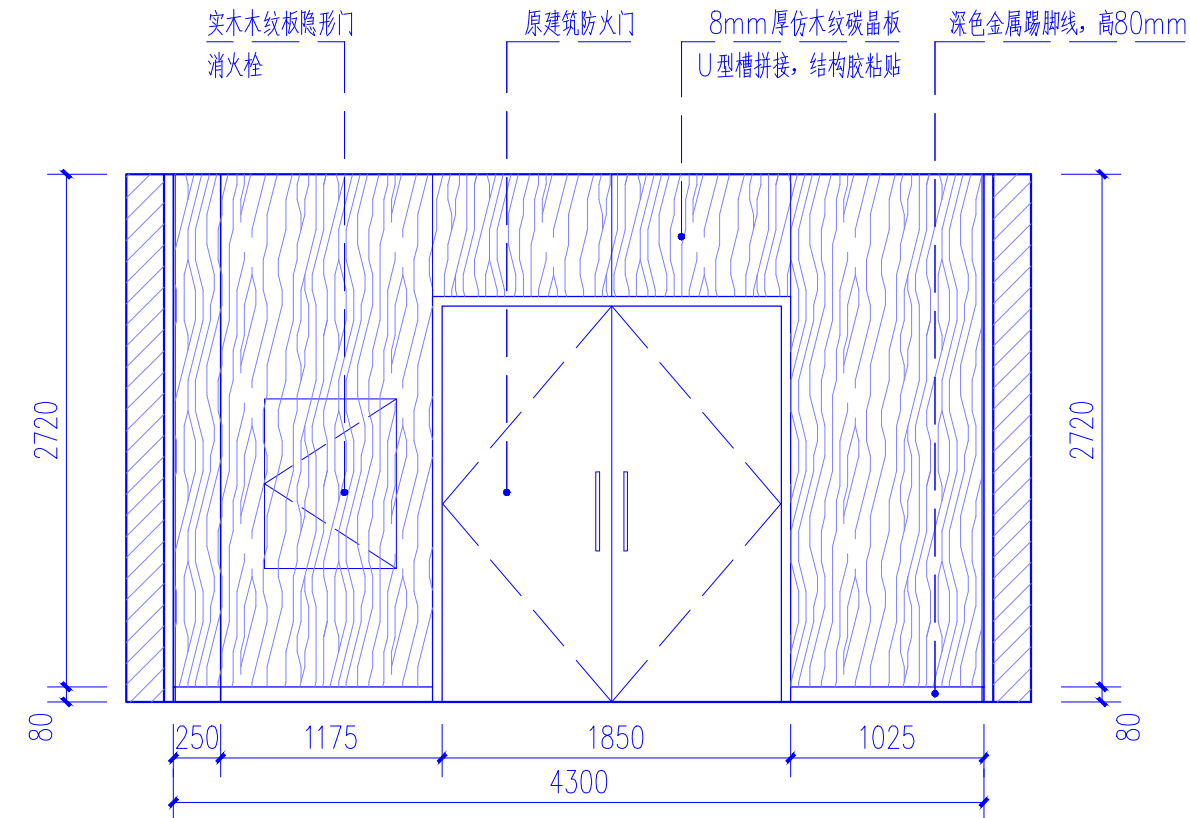

1 电梯厅立面图-1 1:4.0

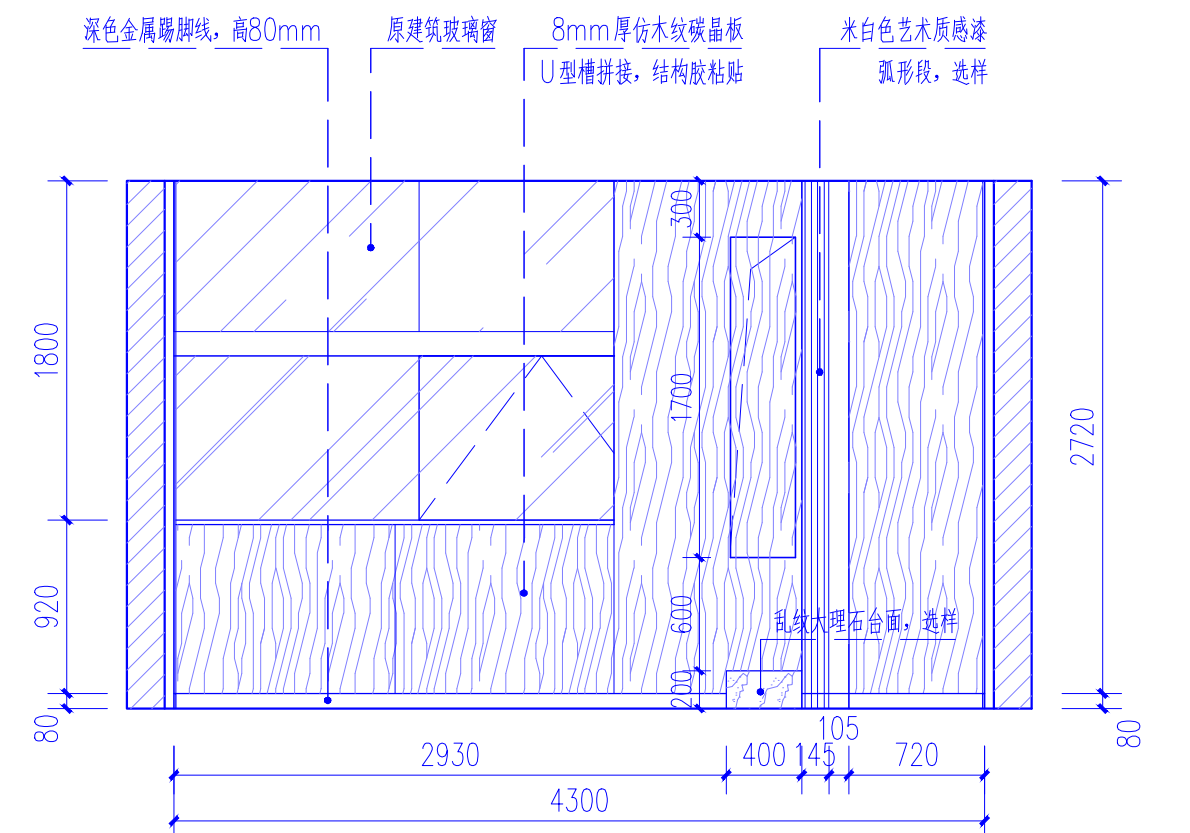

2 电梯厅立面图-2 1:4.0

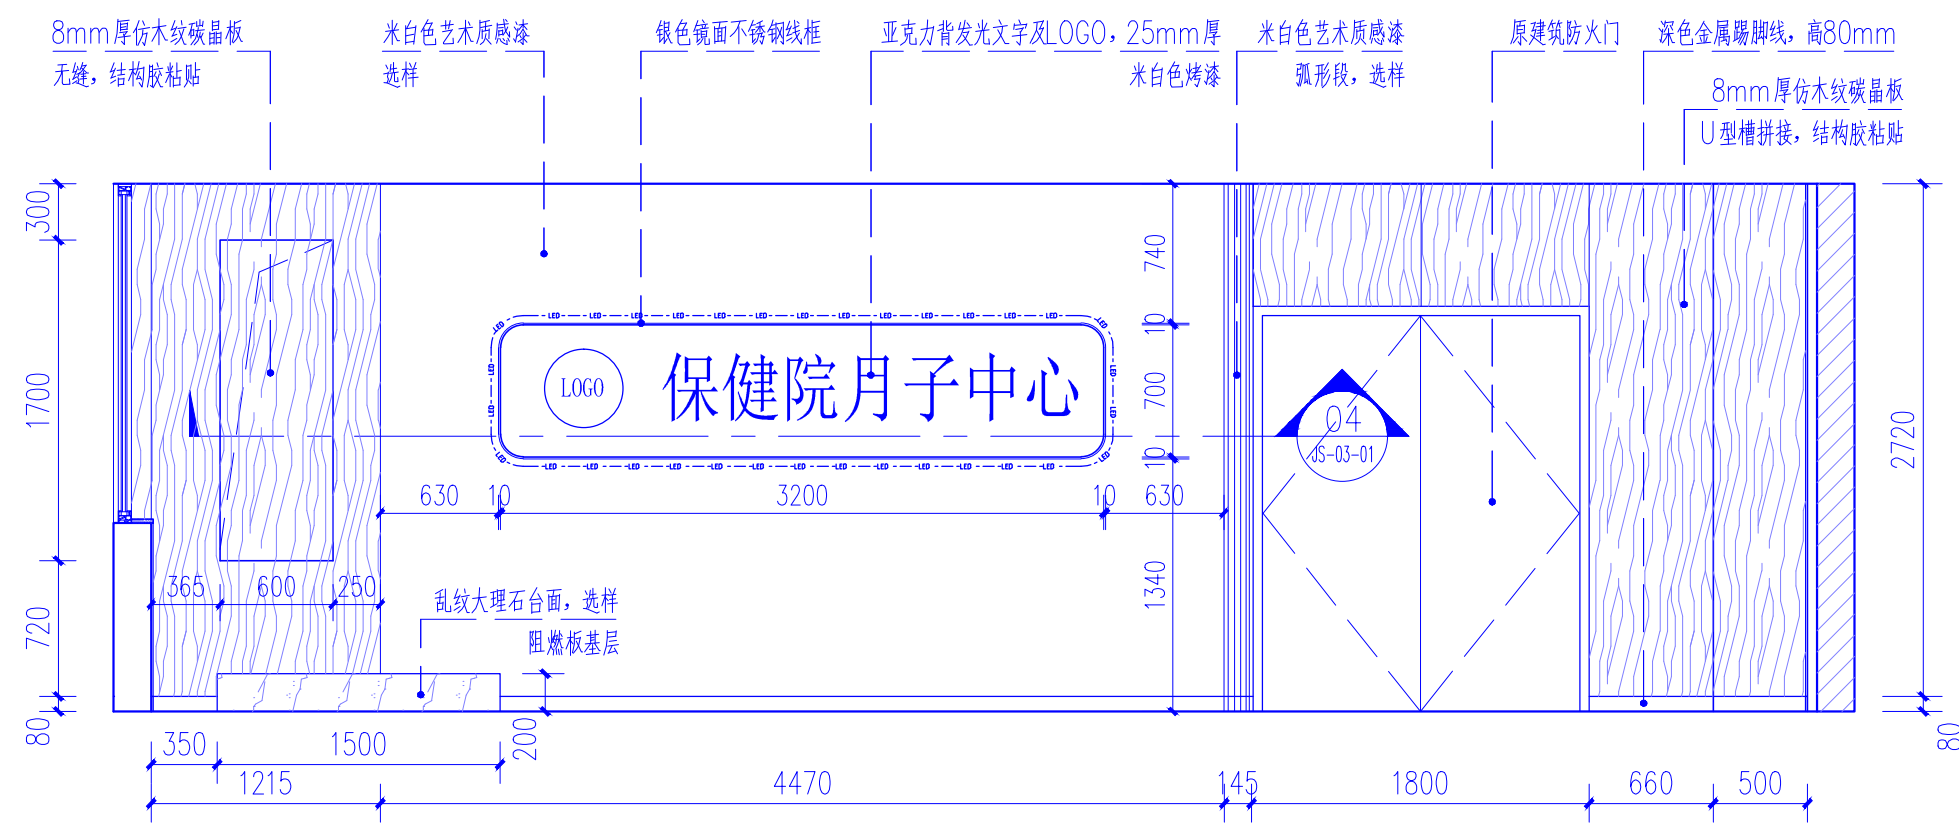

4 电梯厅立面图-4 1:4.0

会 签		SIGN
建 筑	ARCH	
结 构	STRU	
给 排 水	PLUM	
暖 通	MECH	
电 气	ELEC	

声 明
1. 未经审图机构签章的图纸不得用于现场施工。
2. 本图版权为我司所有, 未经我司授权不得交付第三方使用。

备 注
NOTE

重庆华筑建筑设计
集团有限公司
CHONGQINGSHI HUAZHU
ARCHITECTURE DESIGN COMPANY, INC.
证书编号(一): A150005174
证书编号(二): A250005171

项目负责人	何谋贵	mei
专业负责人	马 军	ma
审 定	邓承林	den
审 核	何谋贵	mei
设 计	刘 勇	liu
校 对	马 军	ma

建设 单位
CORPORATION NAME

重庆市合川区妇幼保健院



工 程 名 称
PROJECT NAME

合川区妇幼保健院
住院部三楼产科病房改造项目


图 纸 名 称
TITLE

电梯厅平、立面详图



设计阶段	装 施
工 程 号	—
日 期	2025.06.15
图 号	JS-02-01
比 例	见 图

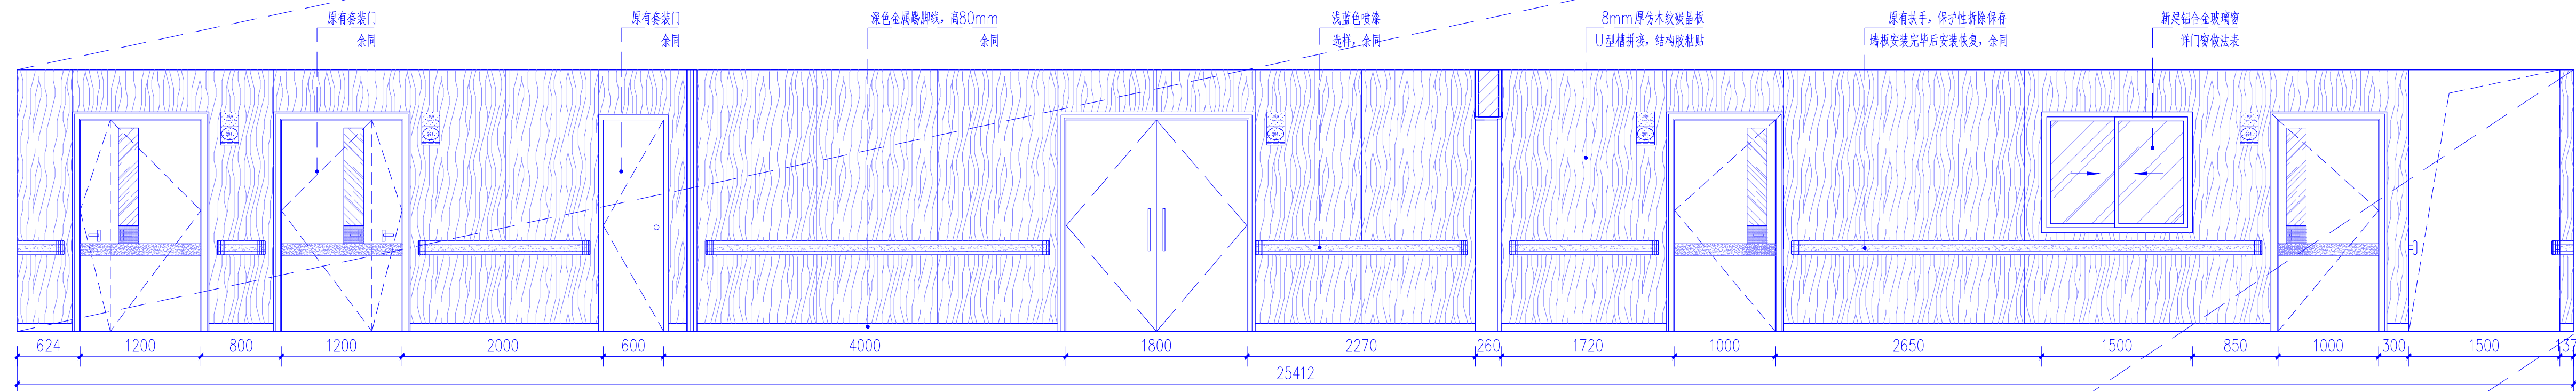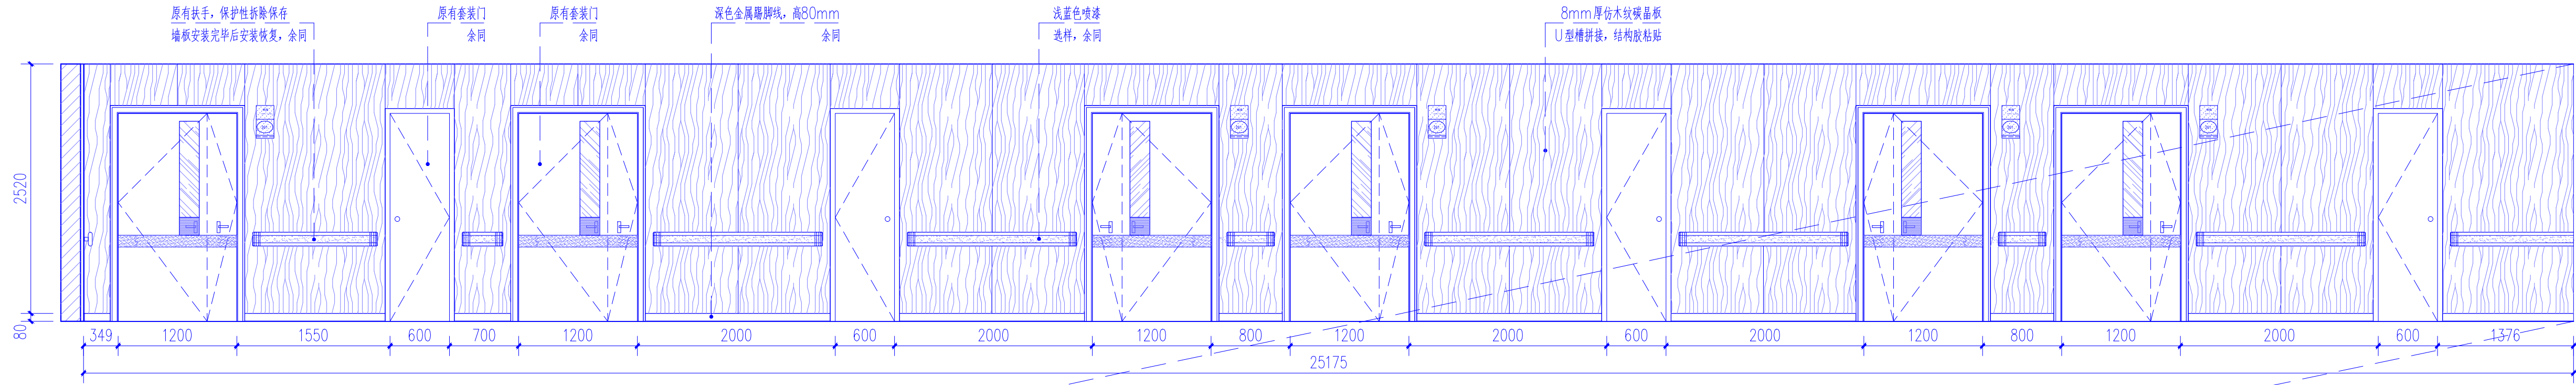


① 公区走廊立面图-1 1:4.0
注：1、公区走廊未出立面详图区域做法均参照本图实施。

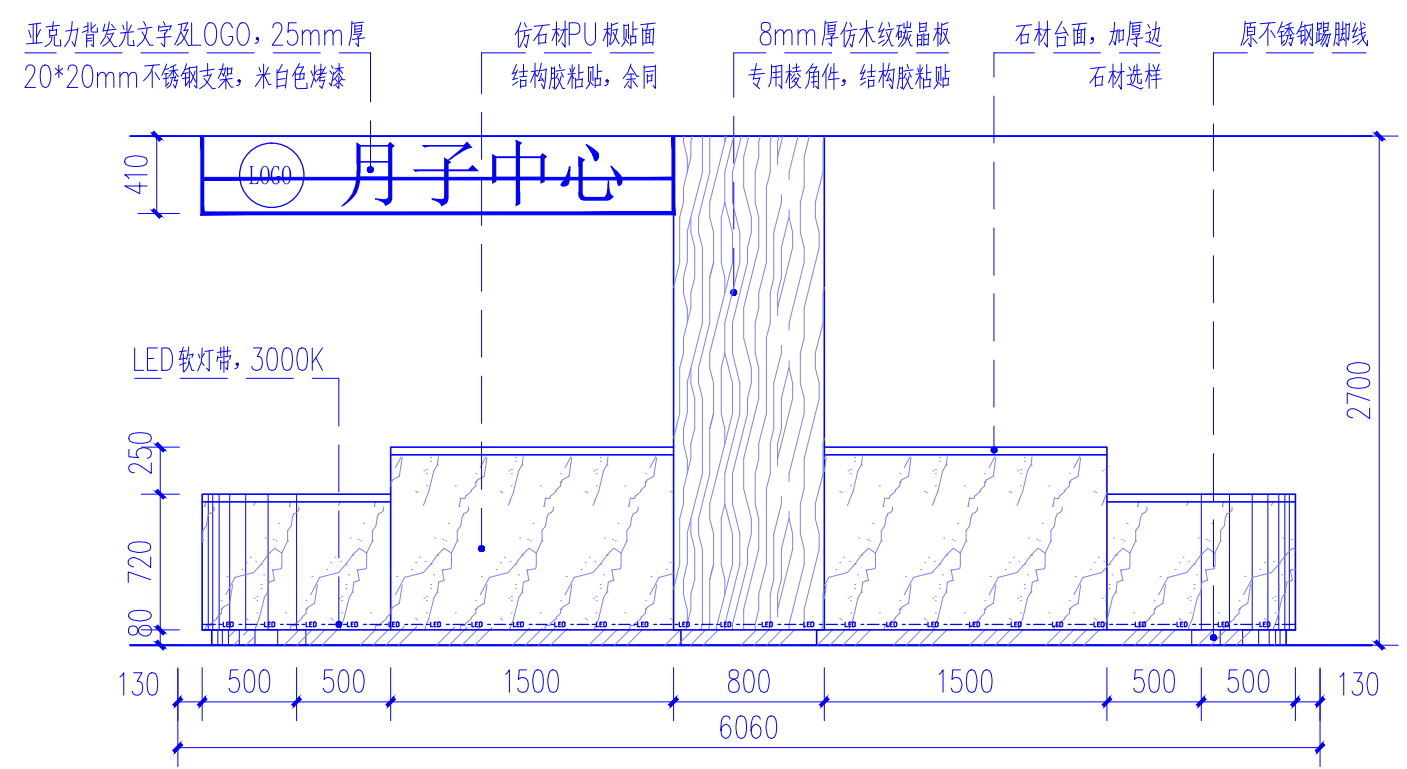

② 接待台立面图 1:4.0

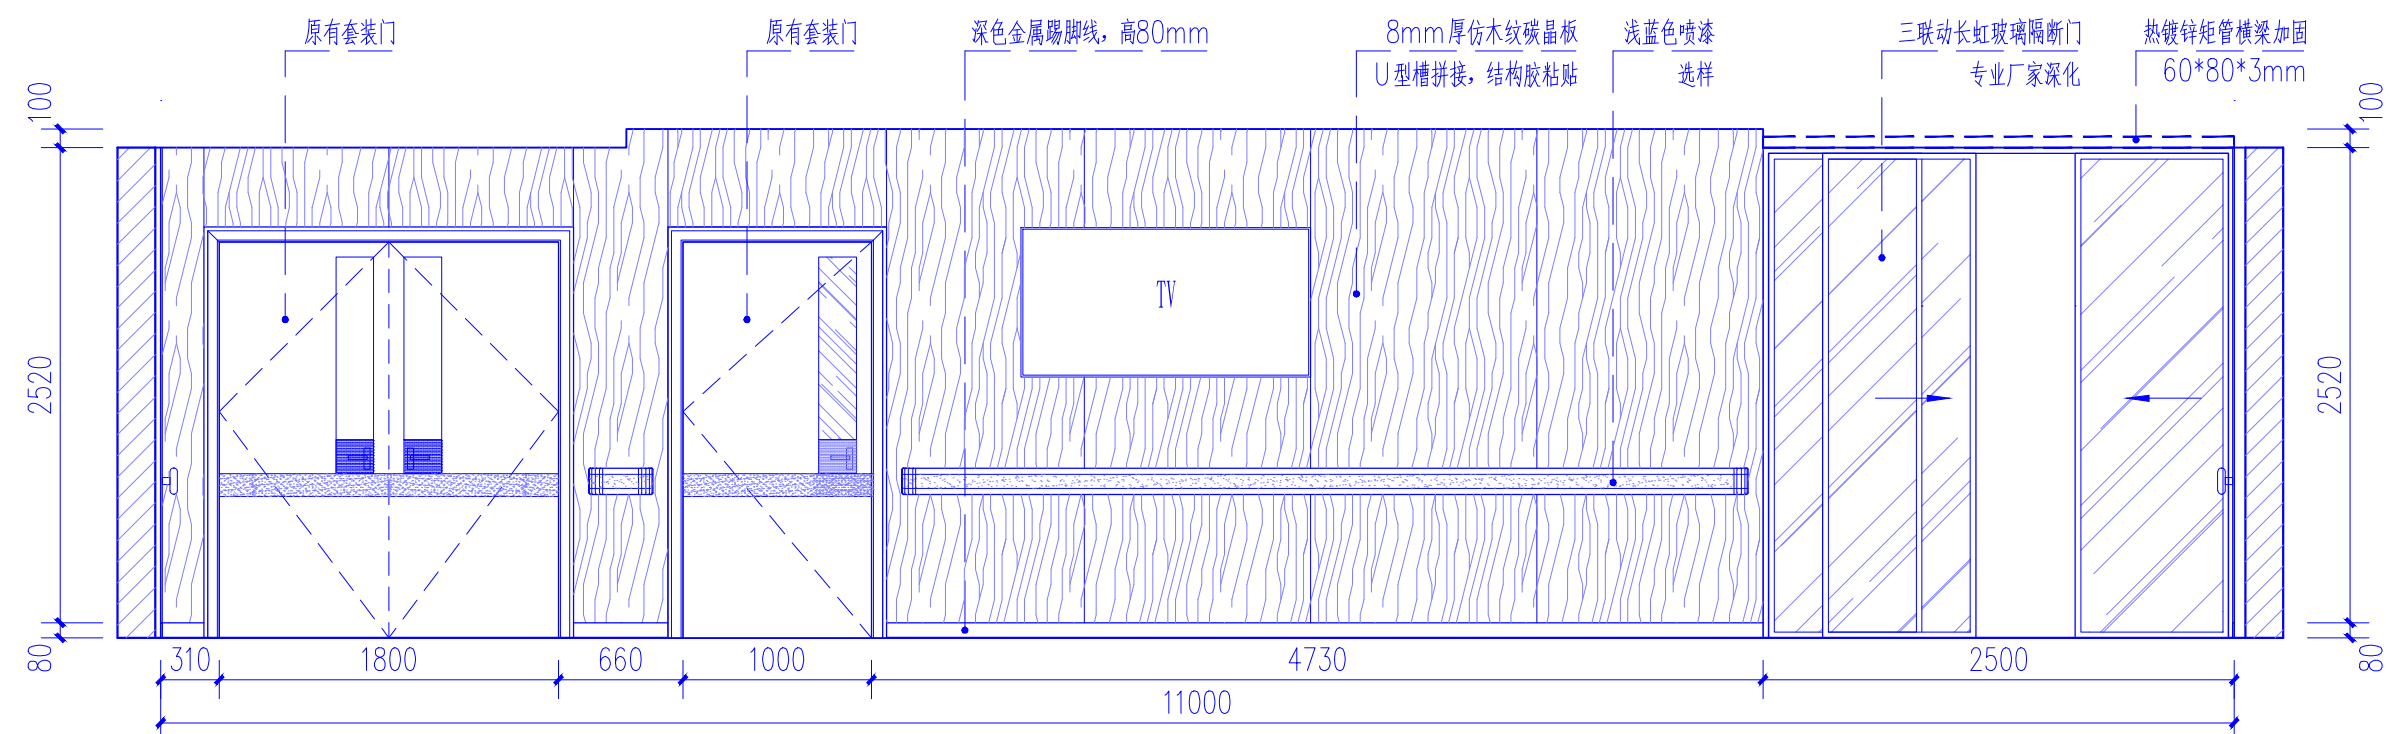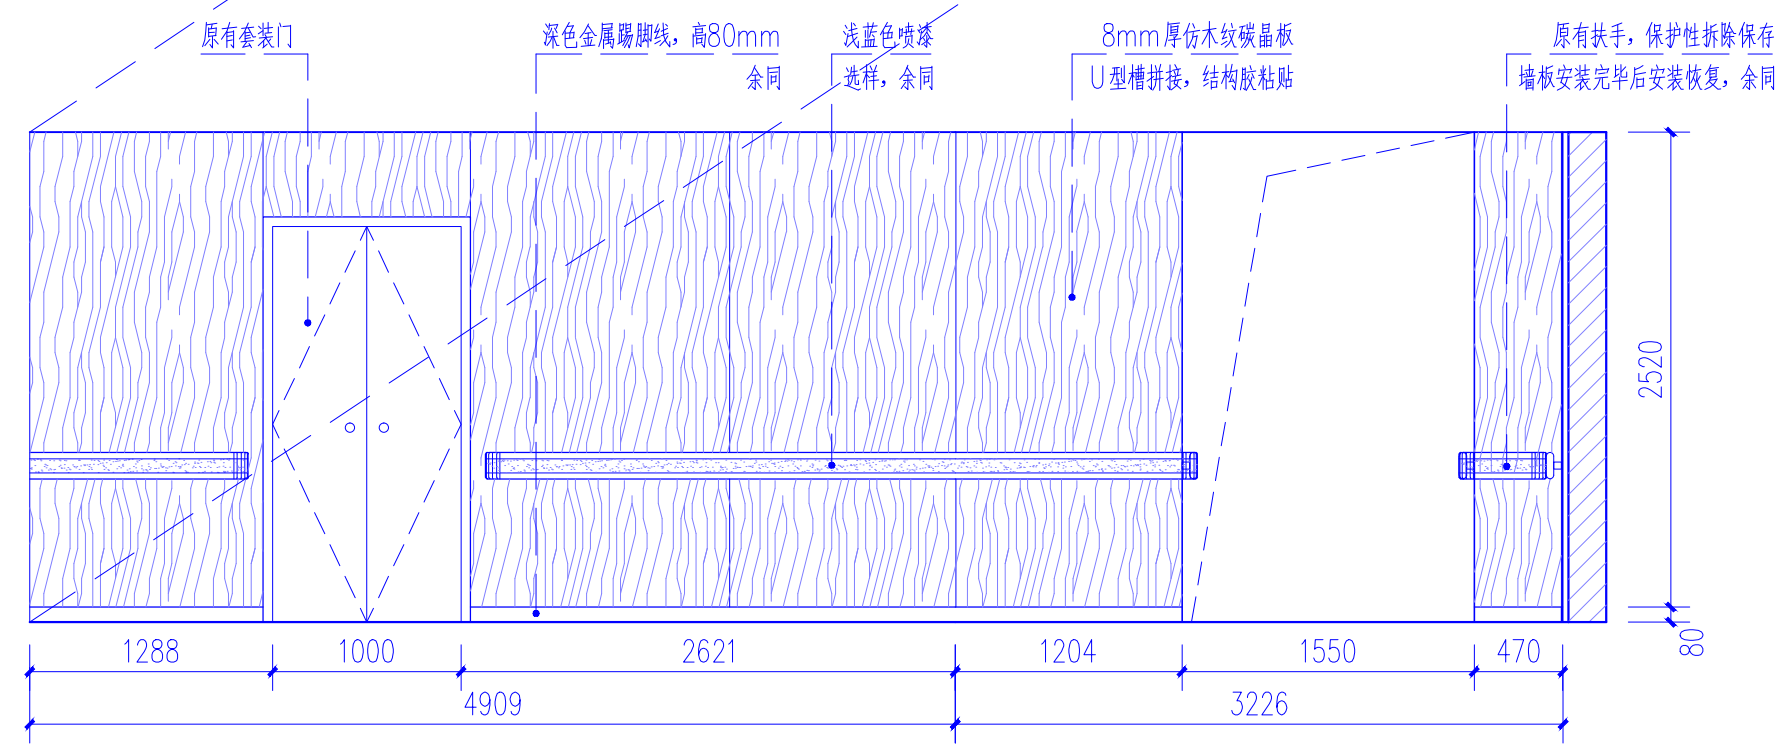

③ 接待大厅立面图-1 1:4.0
注：1、接待大厅未出立面详图区域做法均参照本图实施。

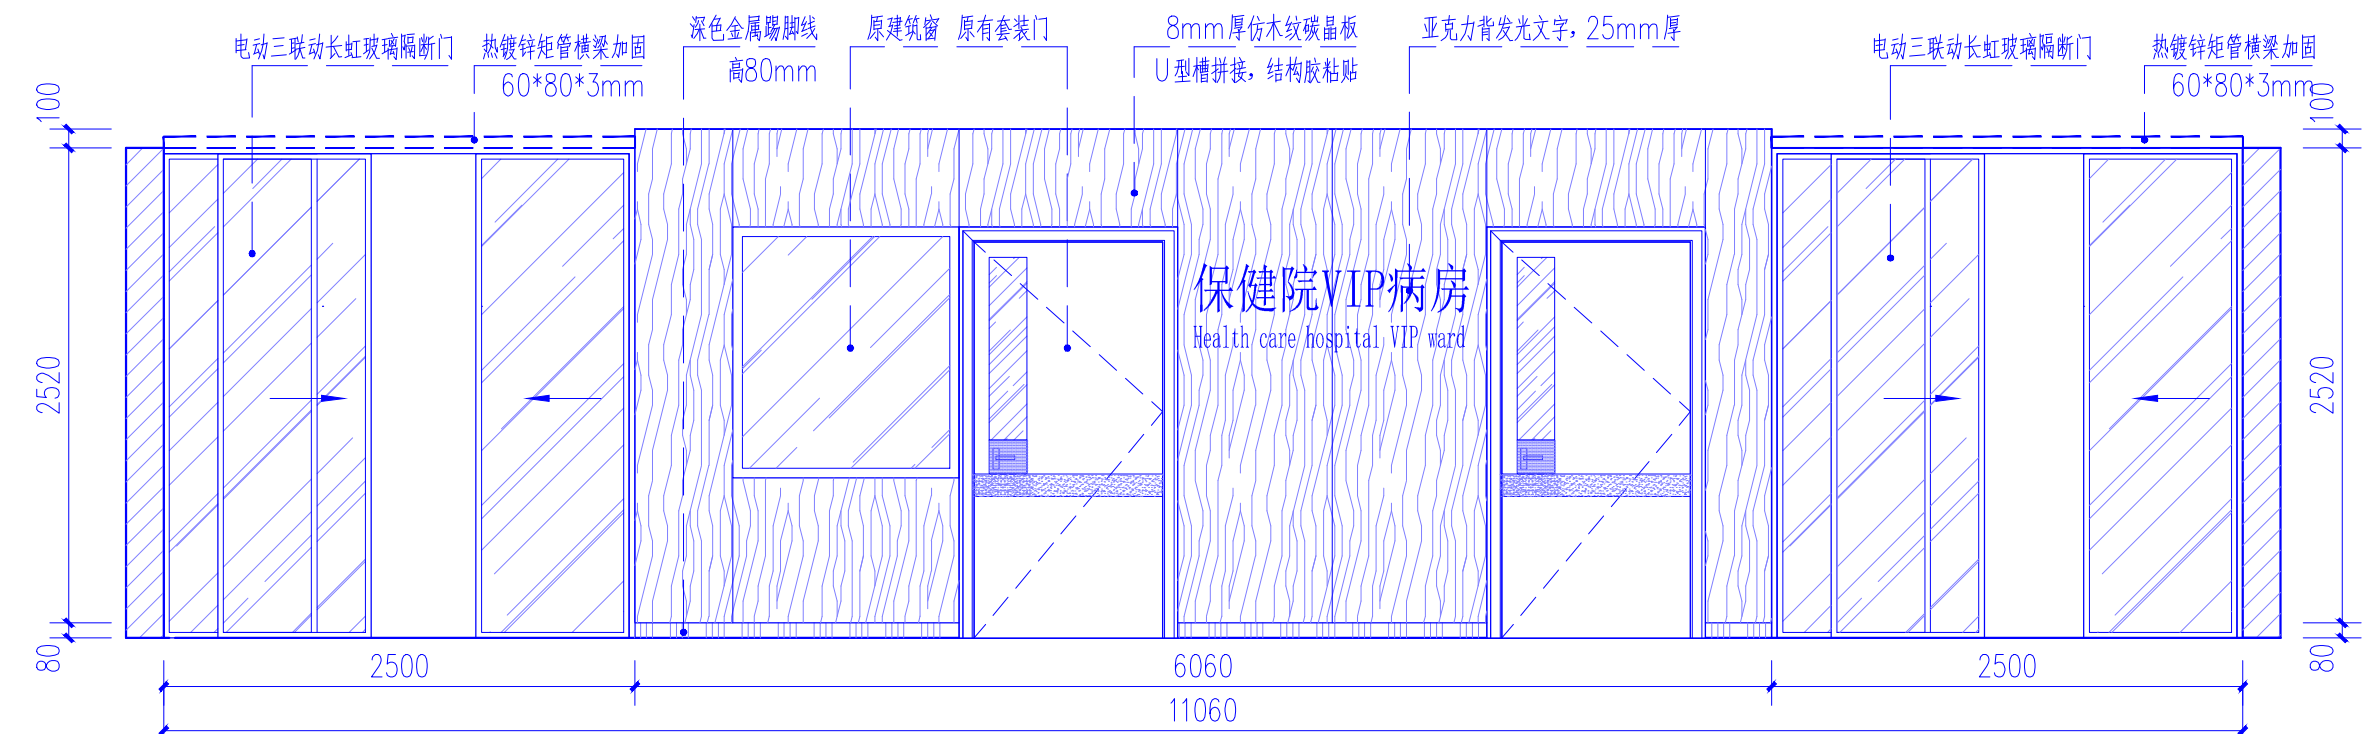

④ 接待大厅立面图-2 1:4.0

会 签		DESIGN
建 筑	ARCH	
结 构	STRU	
给 排 水	PLUM	
暖 通	MECH	
电 气	ELEC	
声 明		DECLARATION
1. 未经审图机构签章的图纸不得用于现场施工。 2. 本图版权为我司所有，未经我司授权不得交付第三方使用。		

备 注	NOTE
-----	------

重庆华筑建筑设计集团有限公司	
CHONGQINGSHI HUAZHU ARCHITECTURE DESIGN COMPANY, INC.	
证书编号（一）：A150005174	
证书编号（二）：A250005171	

项目负责人	何谋贵	mea
专业负责人	马 军	马军
审 定	邓承林	邓承林
审 核	何谋贵	mea
设 计	刘 勇	刘勇
校 对	马 军	马军

建设单位	CORPORATION NAME
------	------------------

重庆市合川区妇幼保健院

工程名称	PROJECT NAME
------	--------------

合川区妇幼保健院住院部三楼产科病房改造项目

图纸名称	TITLE
------	-------

公区走廊、接待大厅立面详图

设计阶段	DESIGN STAGE
------	--------------


工 程 号	PROJECT NO.
-------	-------------

日 期	DATE
-----	------


图 号	DESIGN NO.
-----	------------

比 例	SCALE
-----	-------


见 图

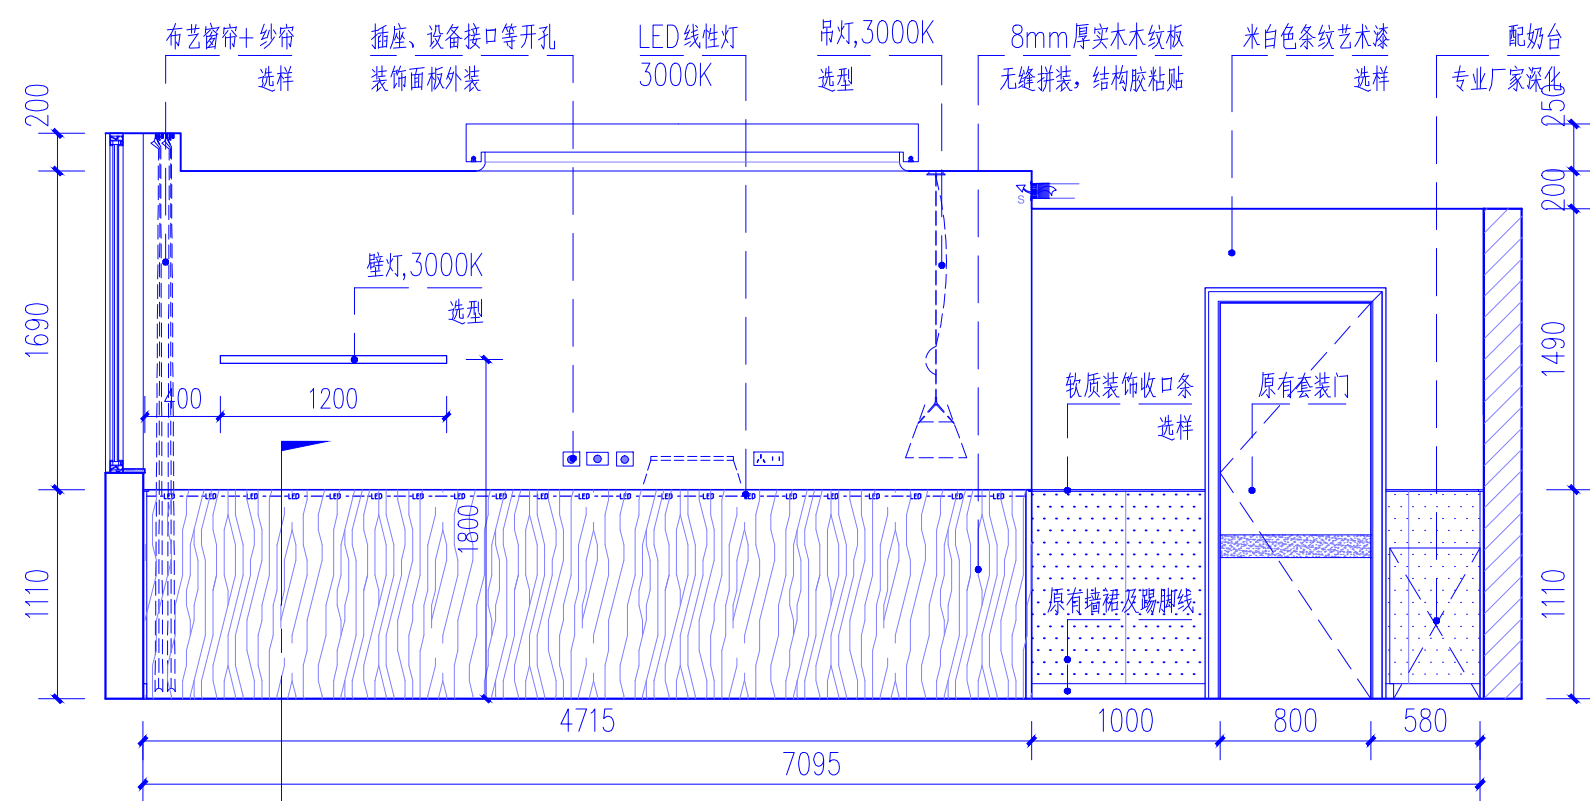


1 VIP套房立面图-1 1:4.0

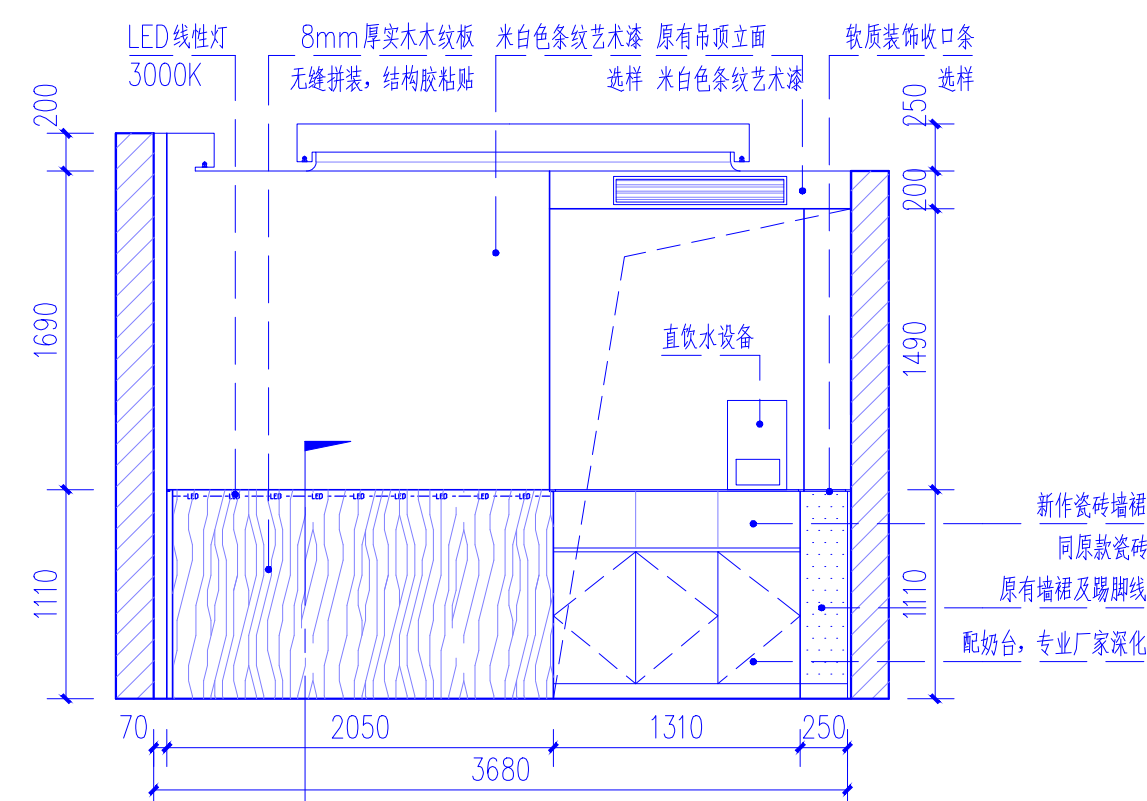

2 VIP套房立面图-2 1:4.0

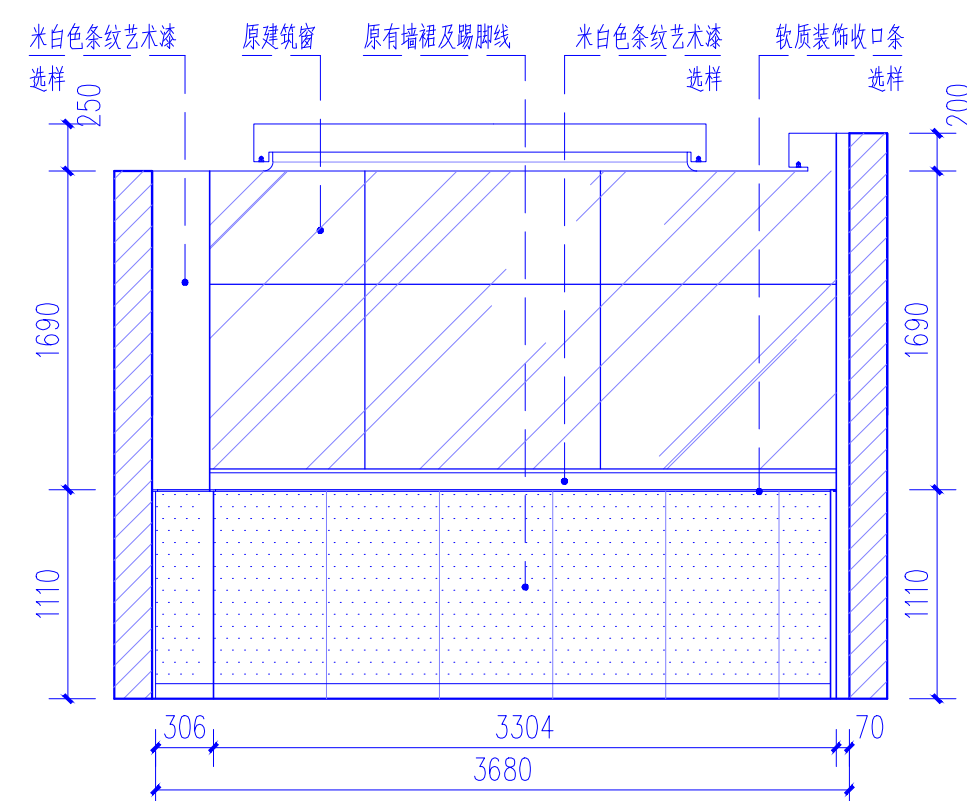


3 VIP套房立面图-3 1:4.0

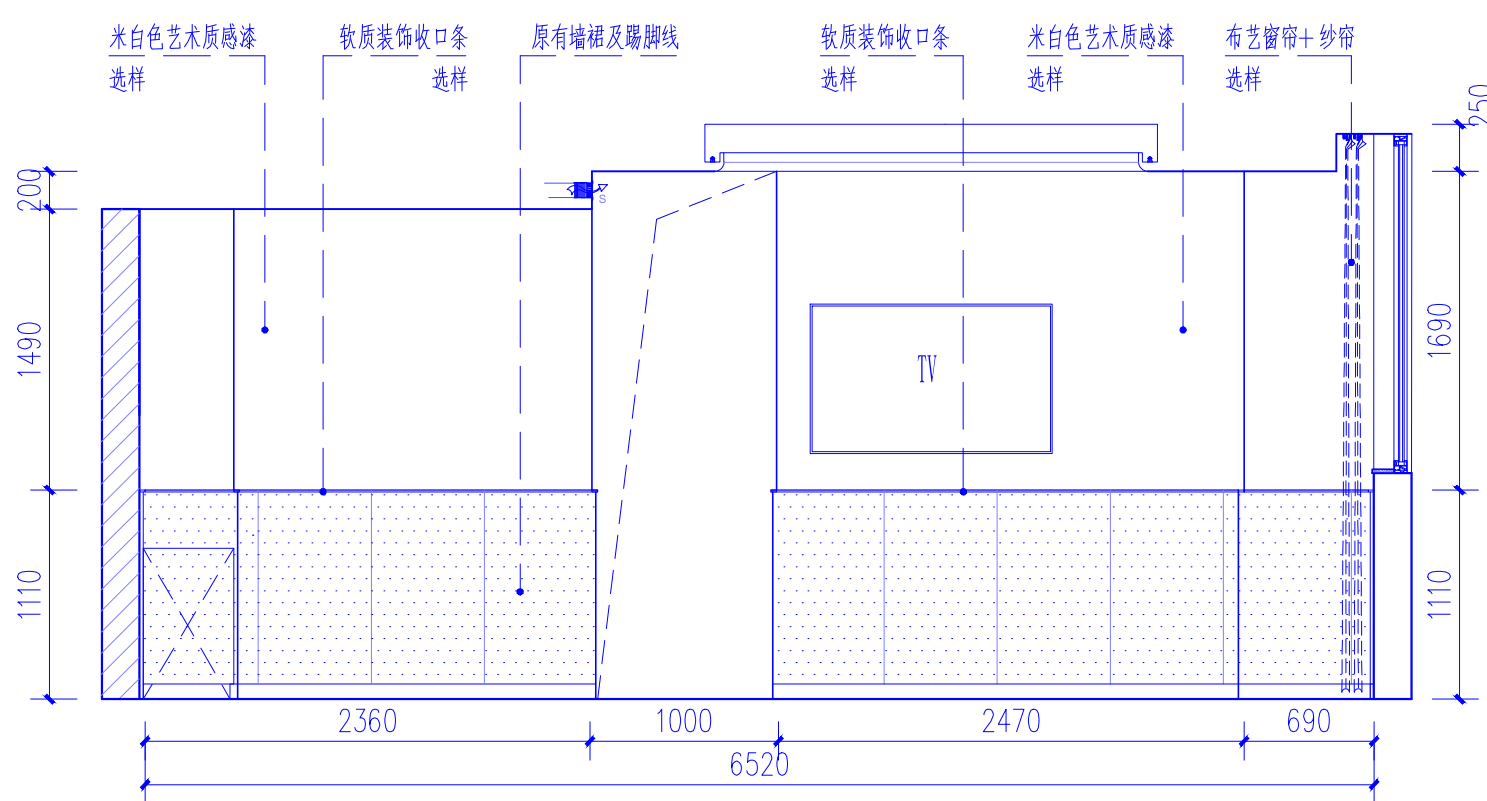


4 VIP套房立面图-4 1:4.0


注：1、VIP套房未出立面详图区域做法均参照本图实施。

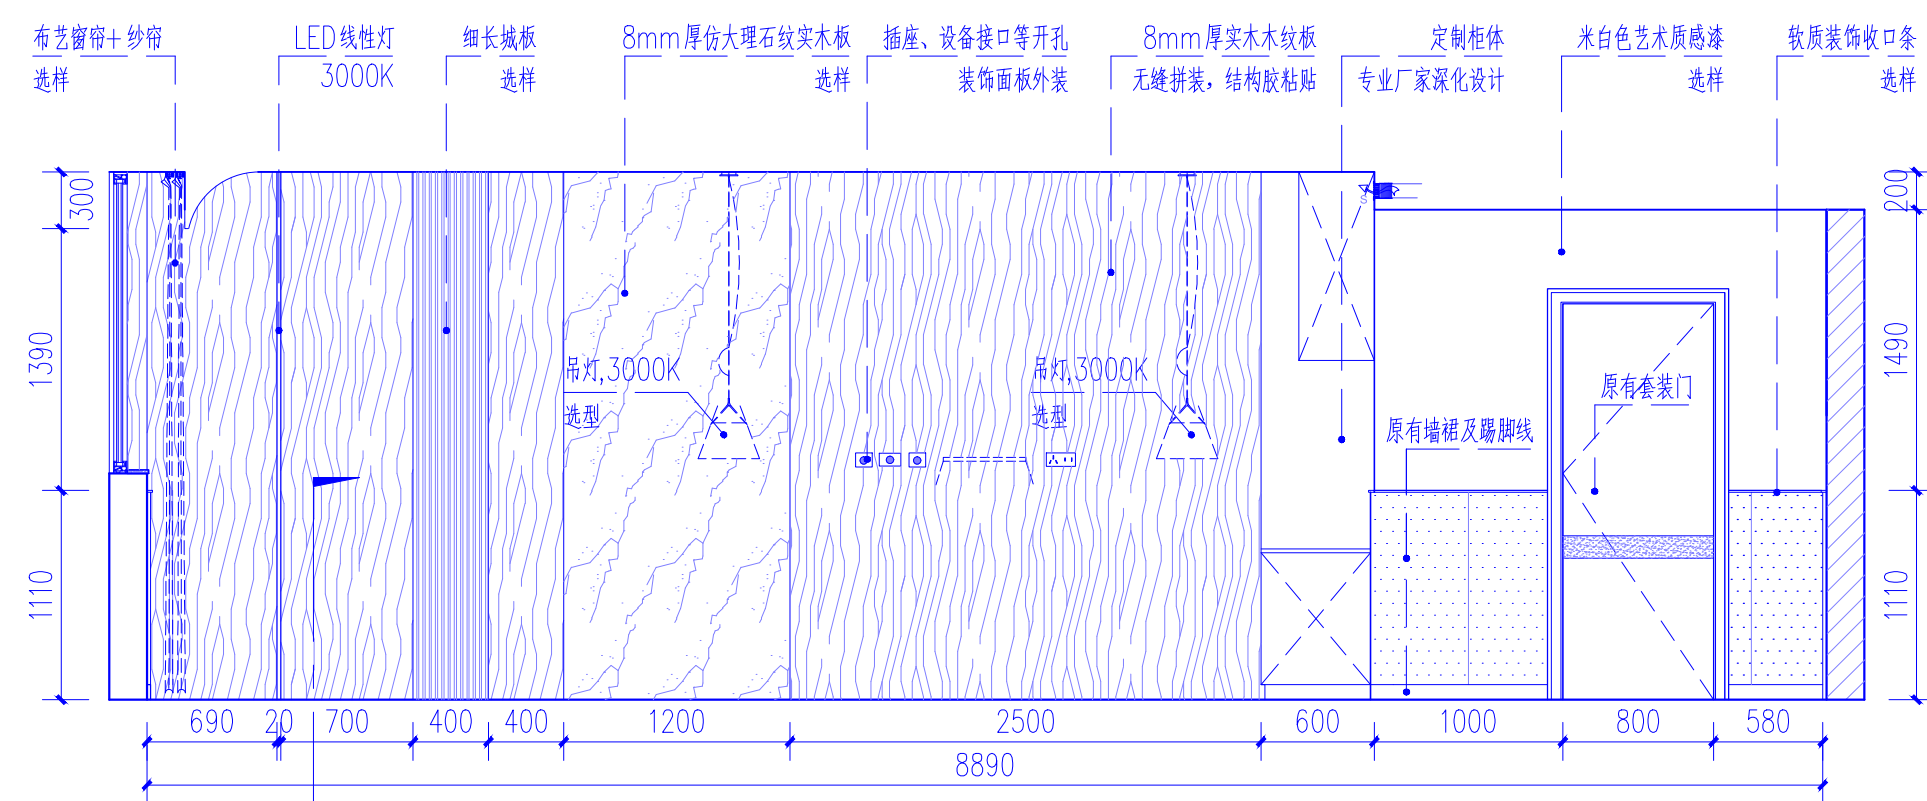


5 普通套房立面图-1 1:4.0

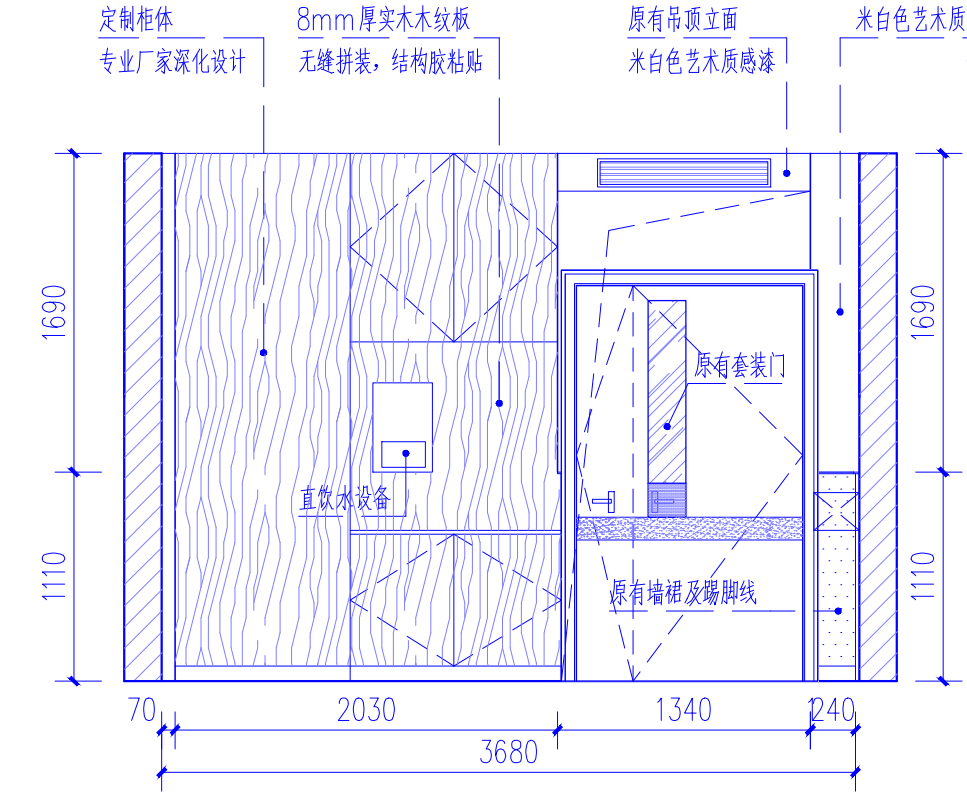

6 普通套房立面图-2 1:4.0

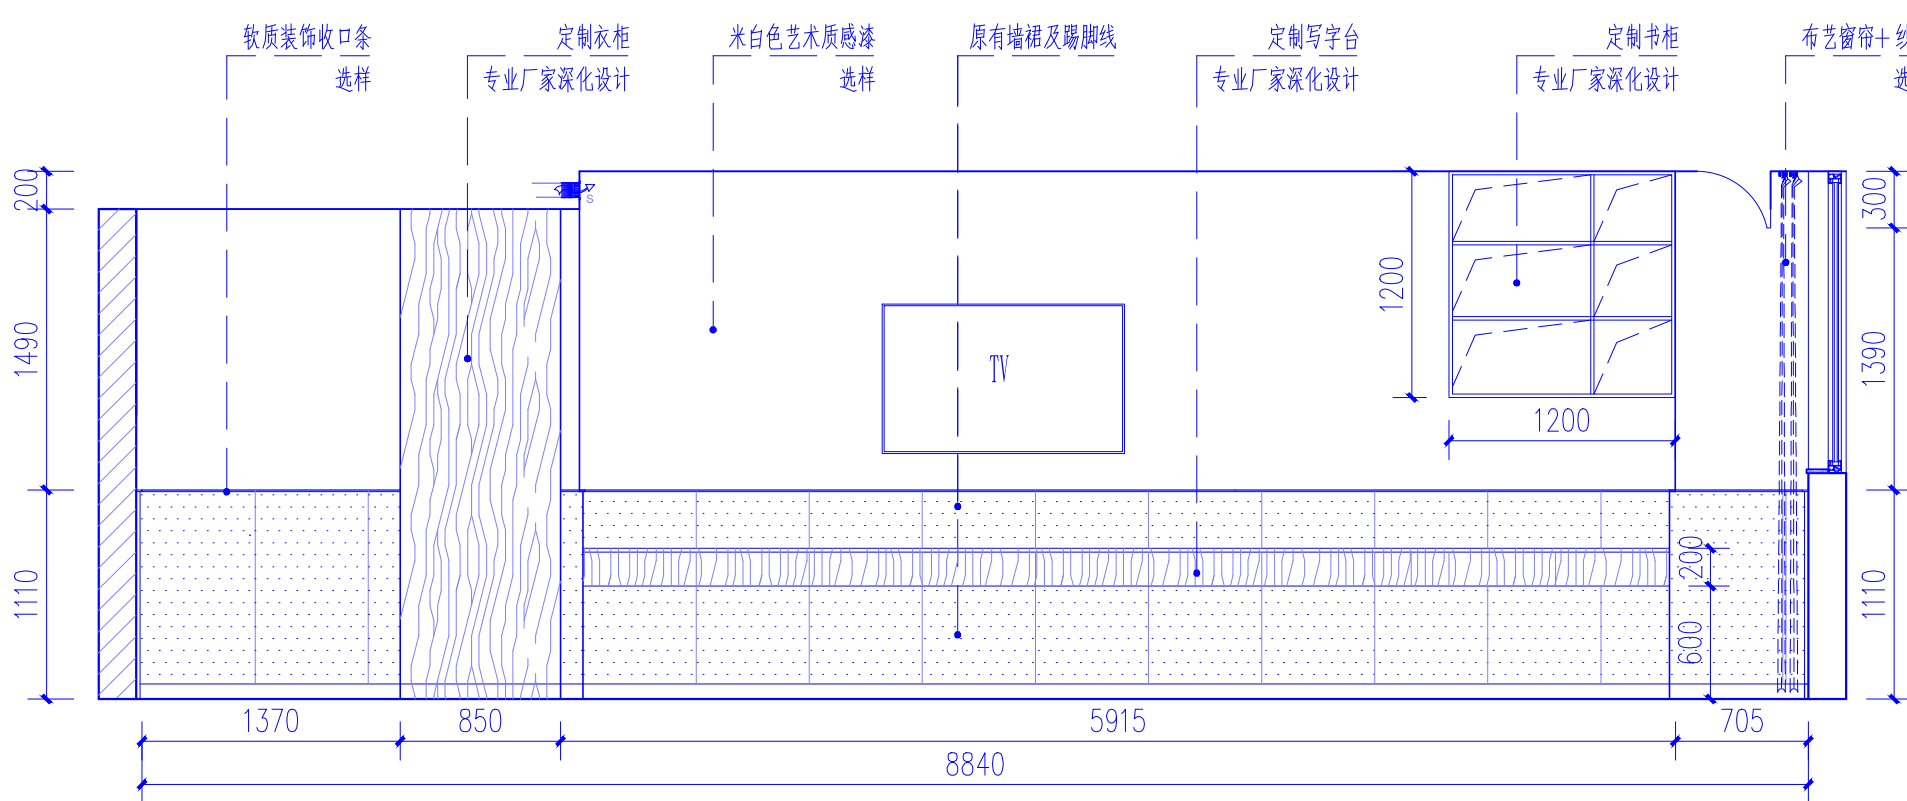


7 普通套房立面图-3 1:4.0

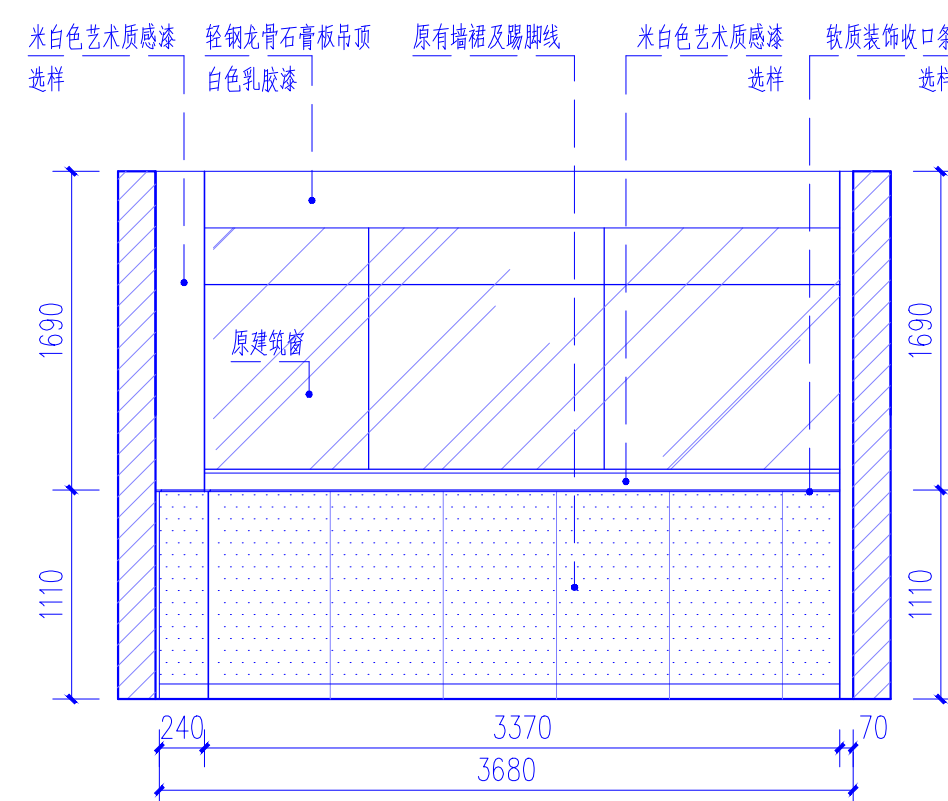

8 普通套房立面图-4 1:4.0

注：1、普通套房做法均按照本5-8立面图实施。

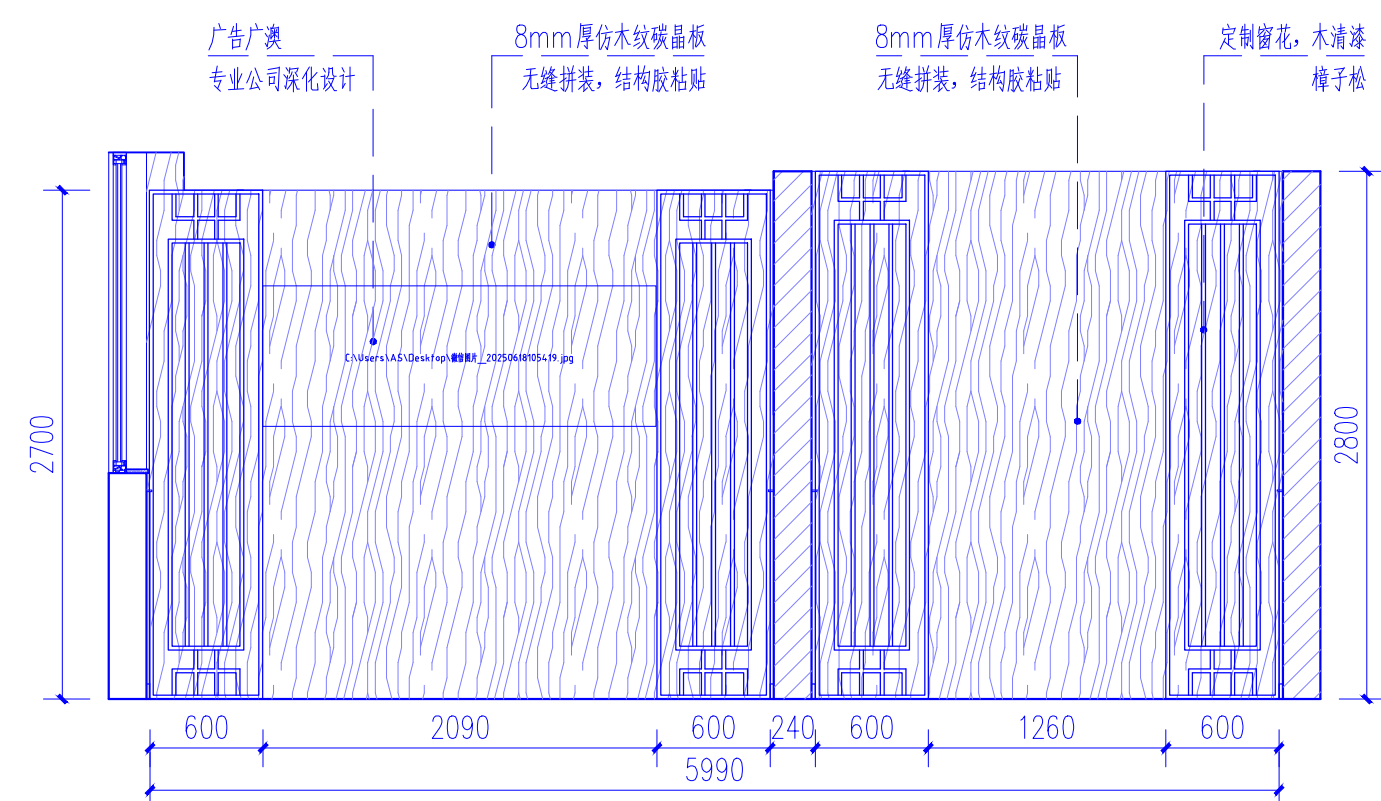

9 中医熏蒸室、头疗室造型墙立面图 1:4.0

会 签		DATE
建 筑	ARCH	
结 构	STRU	
给 排 水	PLUM	
暖 通	MECH	
电 气	ELEC	
声 明		
1. 未经审图机构签章的图纸不得用于 现场施工。 2. 本图版权为我司所有，未经我司授 权不得交付第三方使用。		

备 注
NOTE

重庆华筑建筑设计 集团有限公司	
CHONGQINGSHI HUAZHU ARCHITECTURE DESIGN COMPANY, INC	
证书编号（一）：A150005174	
证书编号（二）：A250005171	

项目负责人	何谋贵	meeg
专业负责人	马 军	majun
审 定	邓承林	dongchelin
审 核	何谋贵	meeg
设 计	刘 勇	liuyong
校 对	马 军	majun

建设单位
CORPORATION NAME

重庆市合川区妇幼保健院

工程名称
PROJECT NAME

合川区妇幼保健院 住院部三楼产科病房改造项目

图纸名称
TITLE

VIP套房、普通套房立面详图 中医熏蒸室、头疗室造型墙立面图


设计阶段	装 施
DESIGN STAGE	

工程号	—
PROJECT NO.	


日期	2025.06.15
DATE	

图号	JS-02-03
DRAWING NO.	


比例	见 图
SCALE	

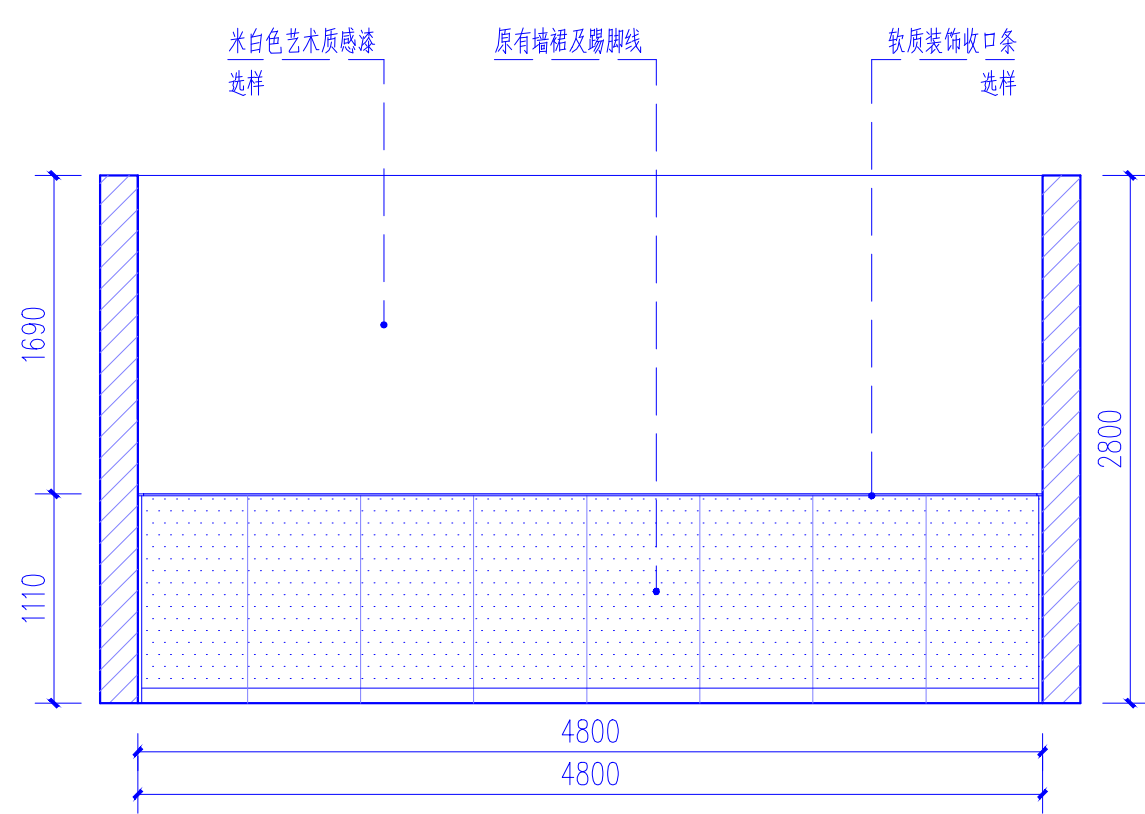


① 产后修复室立面图-1 1:4.0

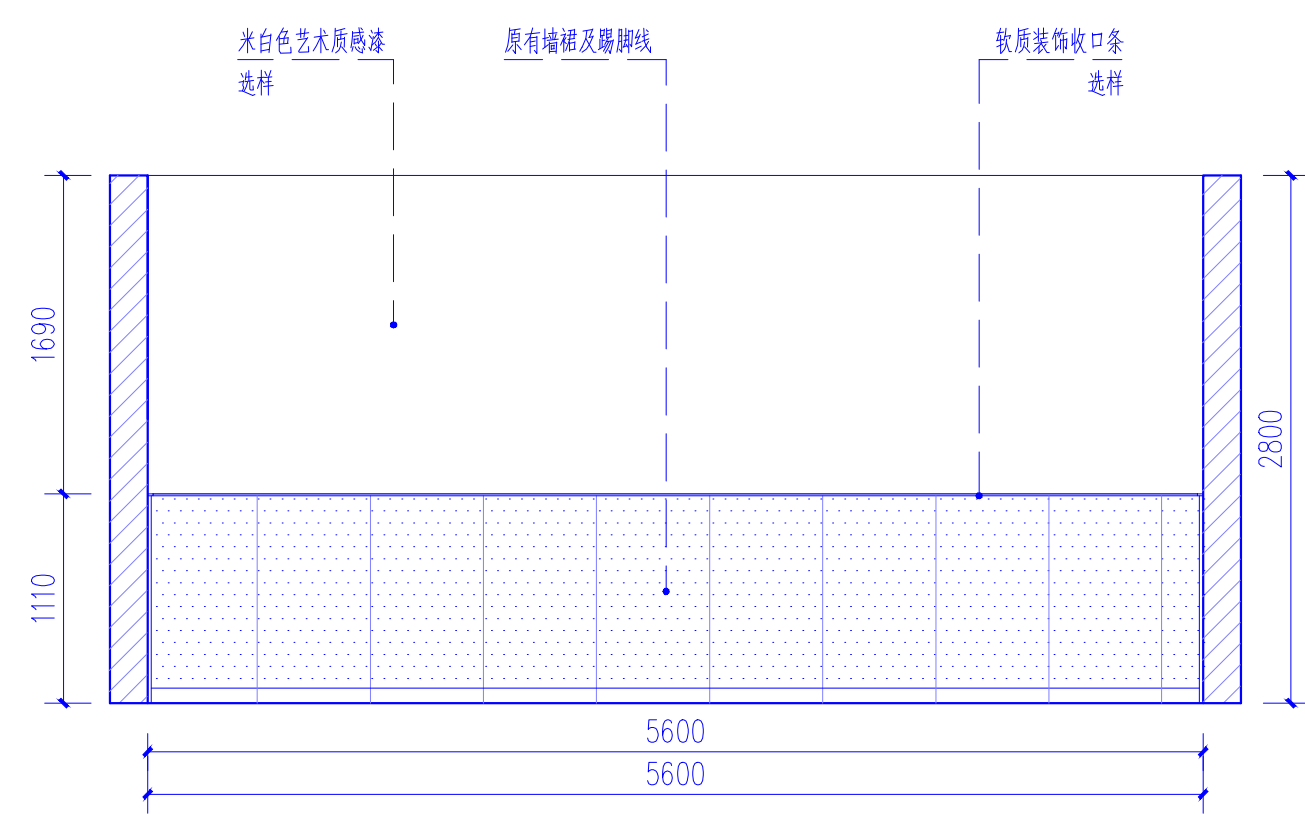


② 产后修复室立面图-2 1:4.0

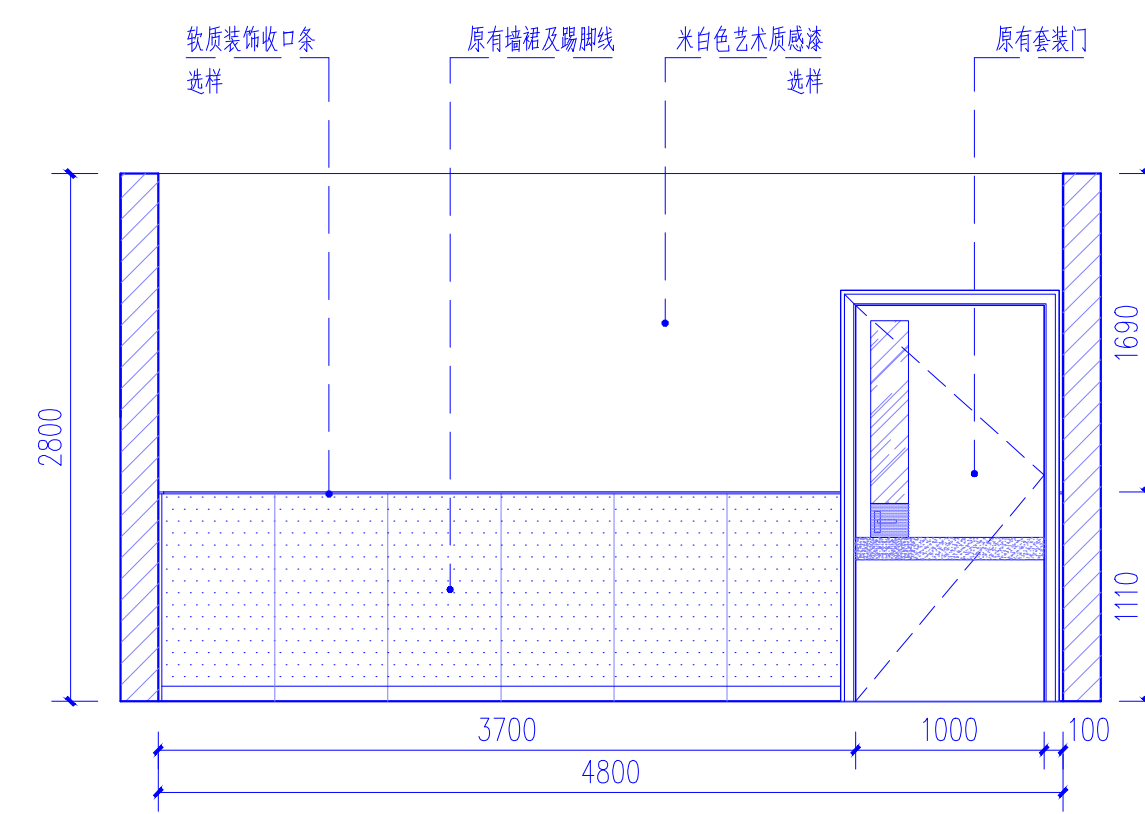


③ 产后修复室立面图-3 1:4.0

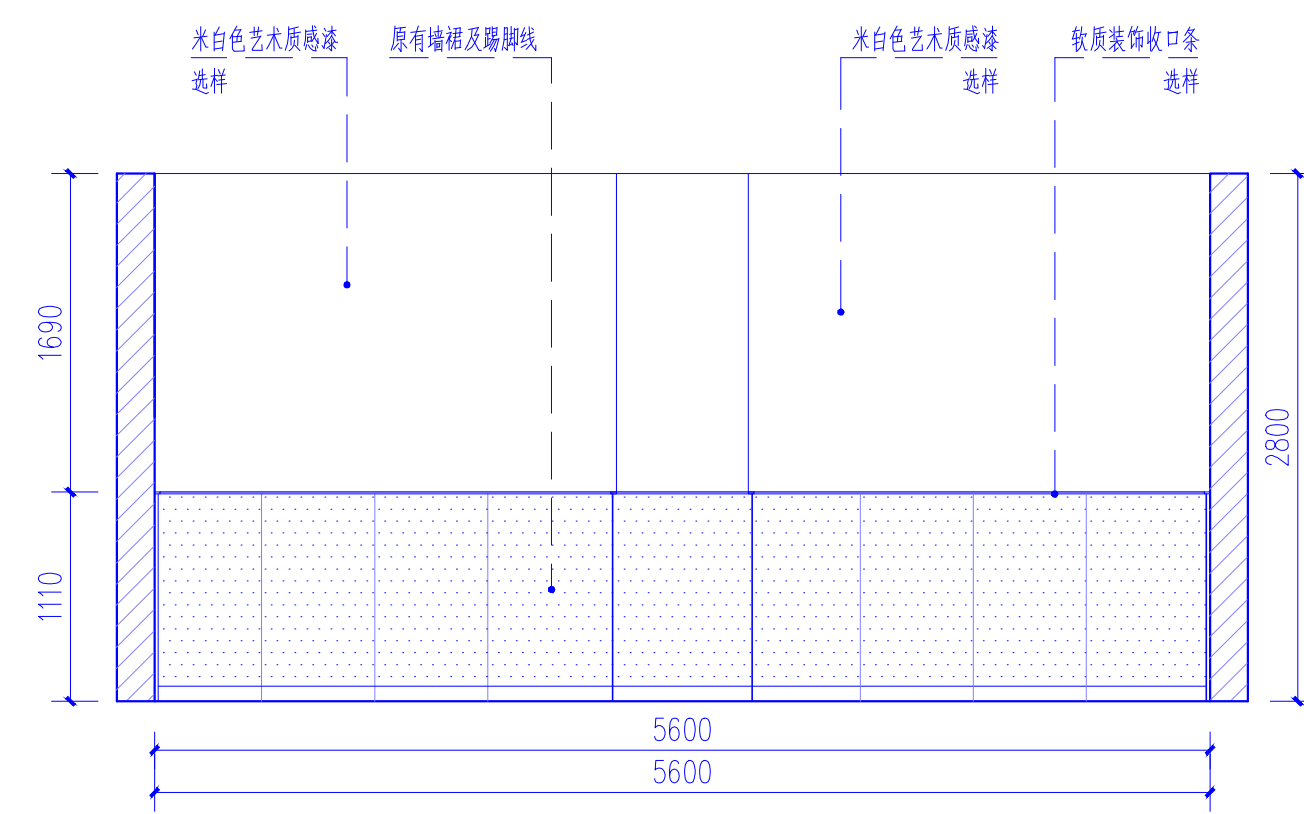


④ 产后修复室立面图-4 1:4.0

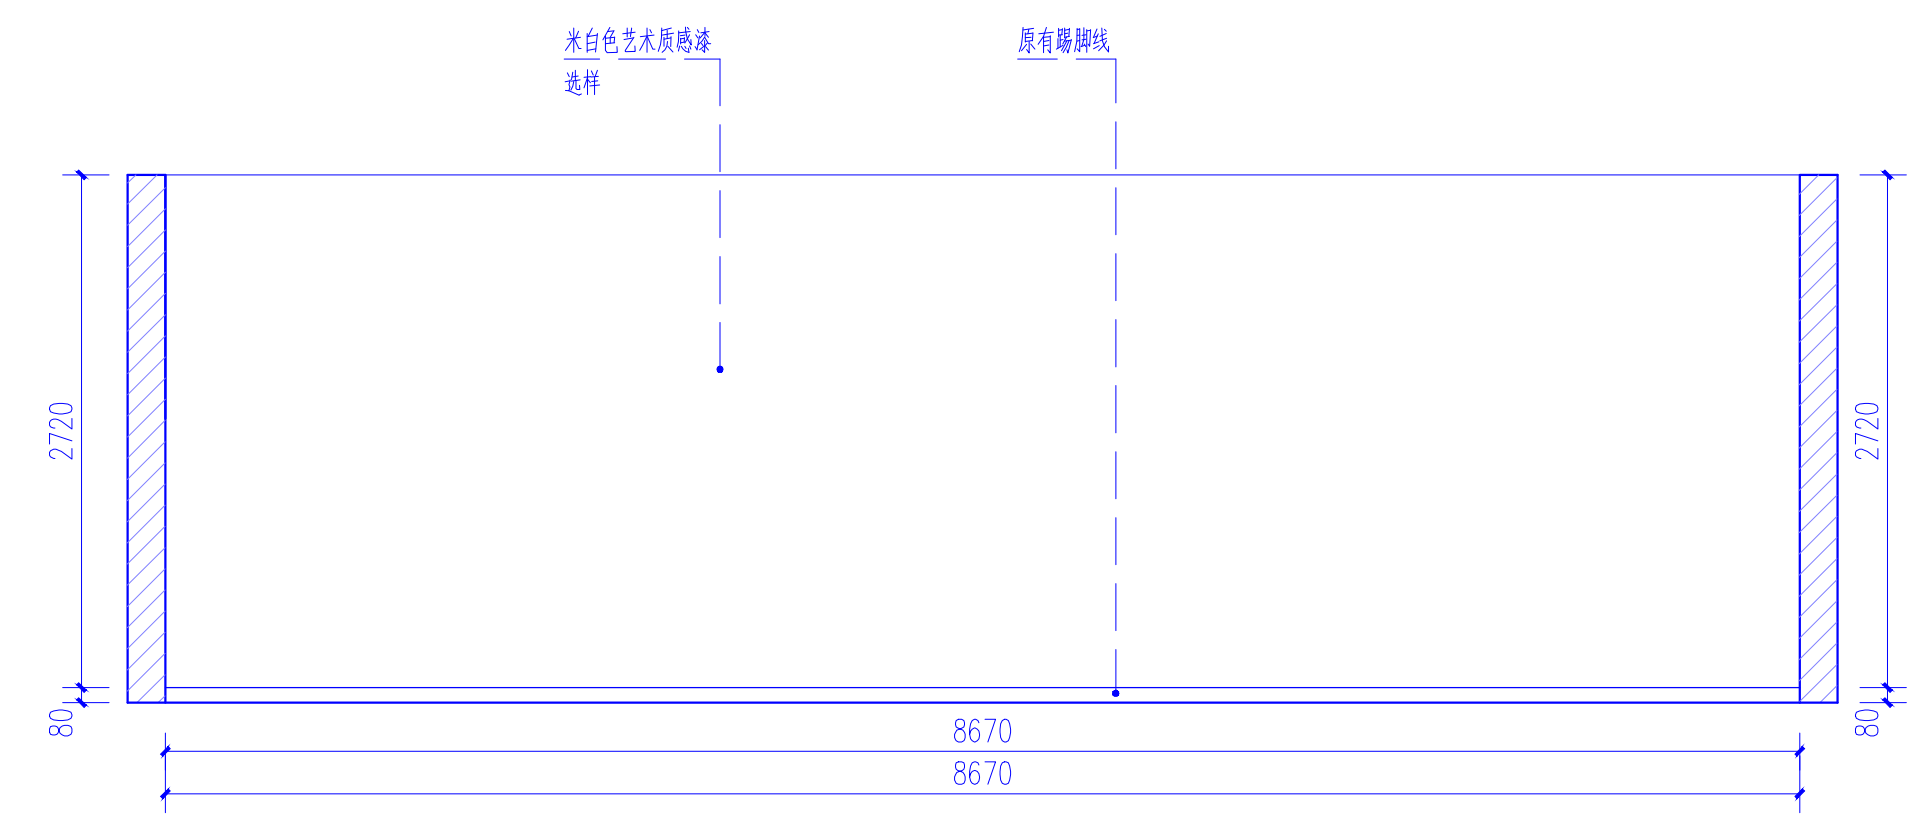


⑤ 孕妈活动室立面图-1 1:4.0

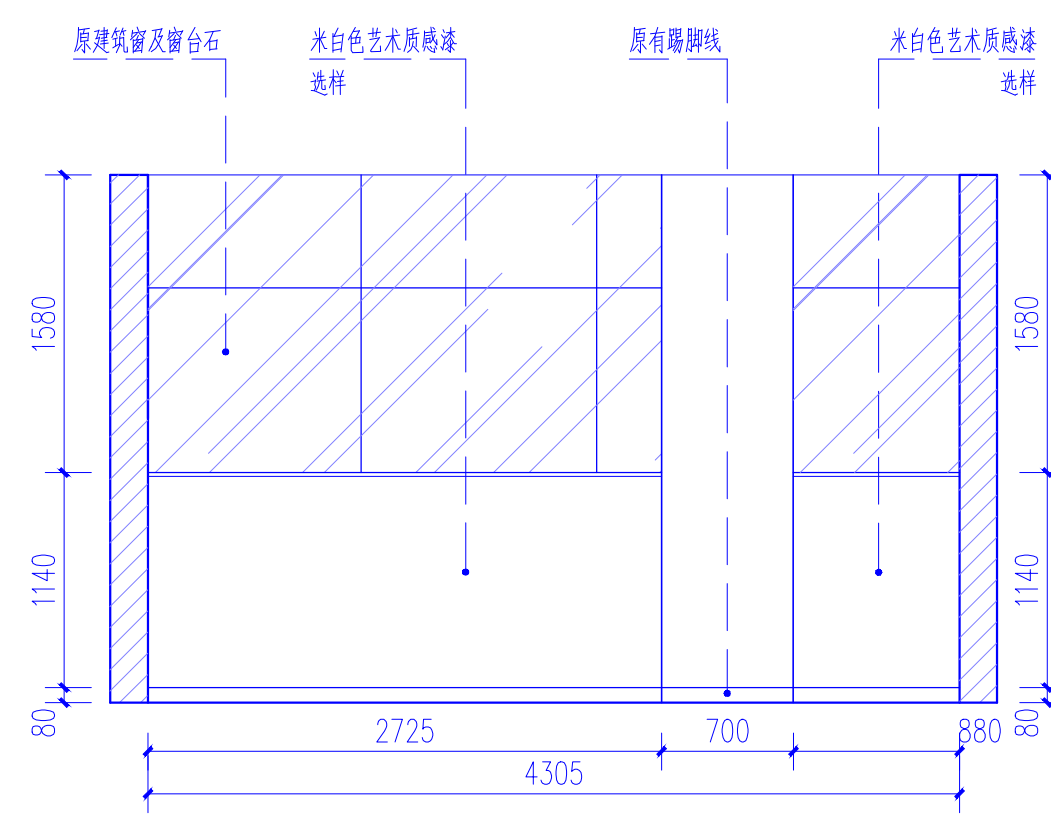


⑥ 孕妈活动室立面图-2 1:4.0

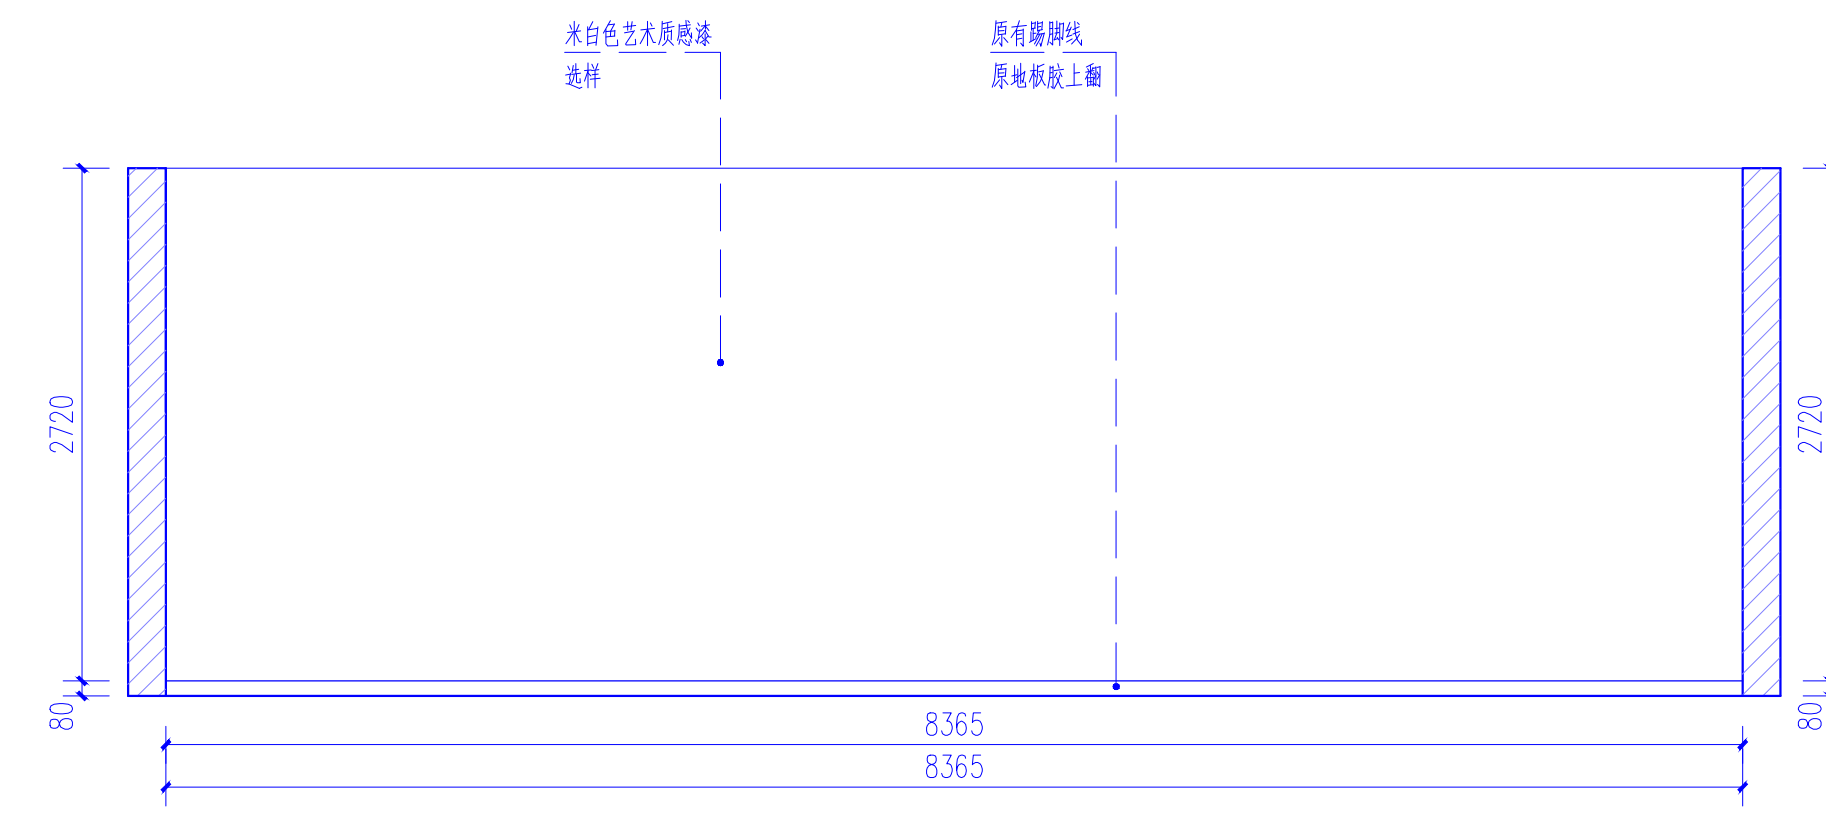


⑦ 孕妈活动室立面图-3 1:4.0

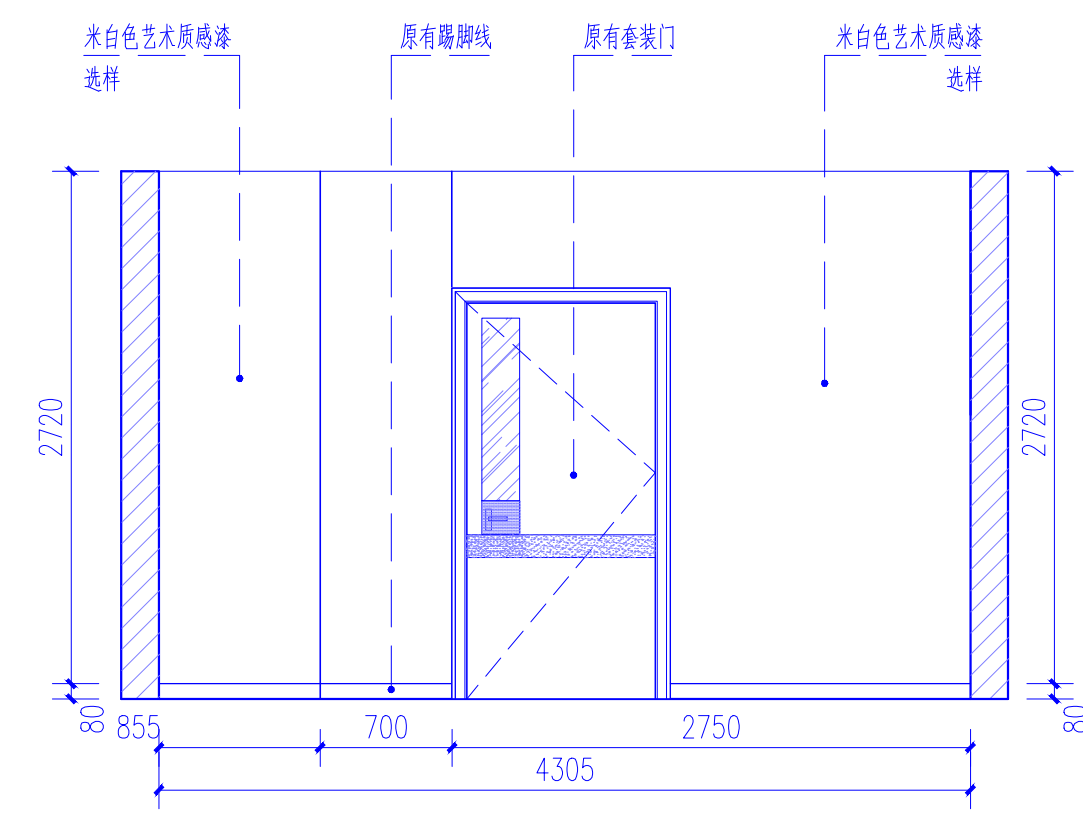

⑧ 孕妈活动室立面图-4 1:4.0

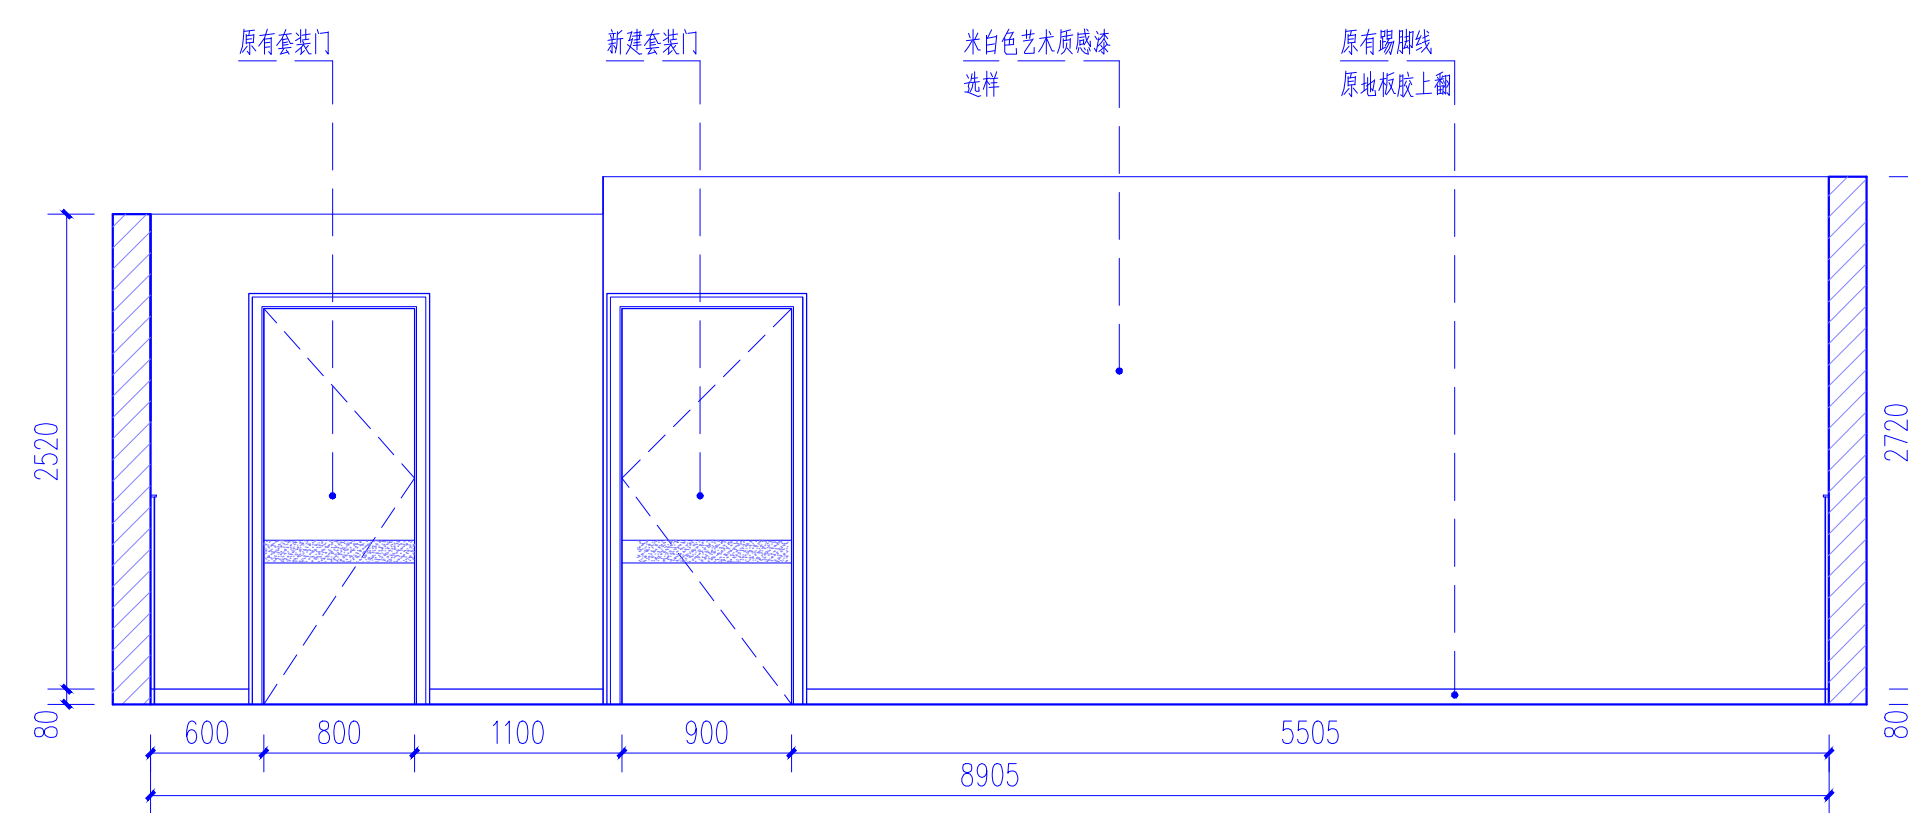

⑨ 健身房立面图-1 1:4.0

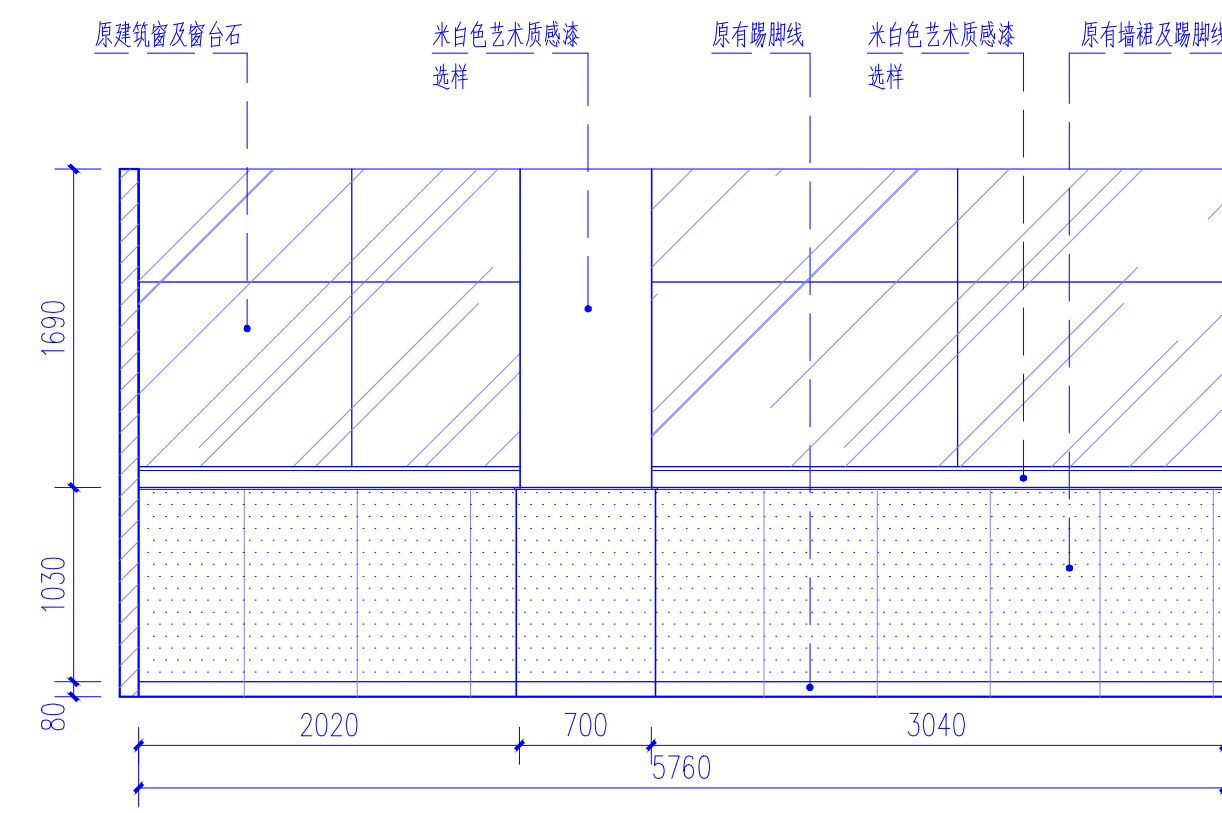

⑩ 健身房立面图-2 1:4.0

会 签		
建 筑	ARCH	
结 构	STRU	
给 排 水	PLUM	
暖 通	MECH	
电 气	ELEC	

声 明	
1. 未经审图机构签章的图纸不得用于现场施工。 2. 本图版权为我司所有，未经我司授权不得交付第三方使用。	

备 注

--

重庆华筑建筑设计集团有限公司	
CHONGQINGSHI HUAZHU ARCHITECTURE DESIGN COMPANY, INC.	
证书编号 (一): A150005174	
证书编号 (二): A250005171	

项目负责人	何谋贵	mei
专业负责人	马 军	ma
审 定	邓承林	dc
审 核	何谋贵	mei
设 计	刘 勇	liu
校 对	马 军	ma

建设 单位

重庆市合川区妇幼保健院


工 程 名 称

合川区妇幼保健院住院部三楼产科病房改造项目


图 纸 名 称

产后修复室、孕妈活动室立面图 健身房立面图

设计阶段	装 施
工 程 号	—
日 期	2025.06.15
图 号	JS-02-04
比 例	见 图

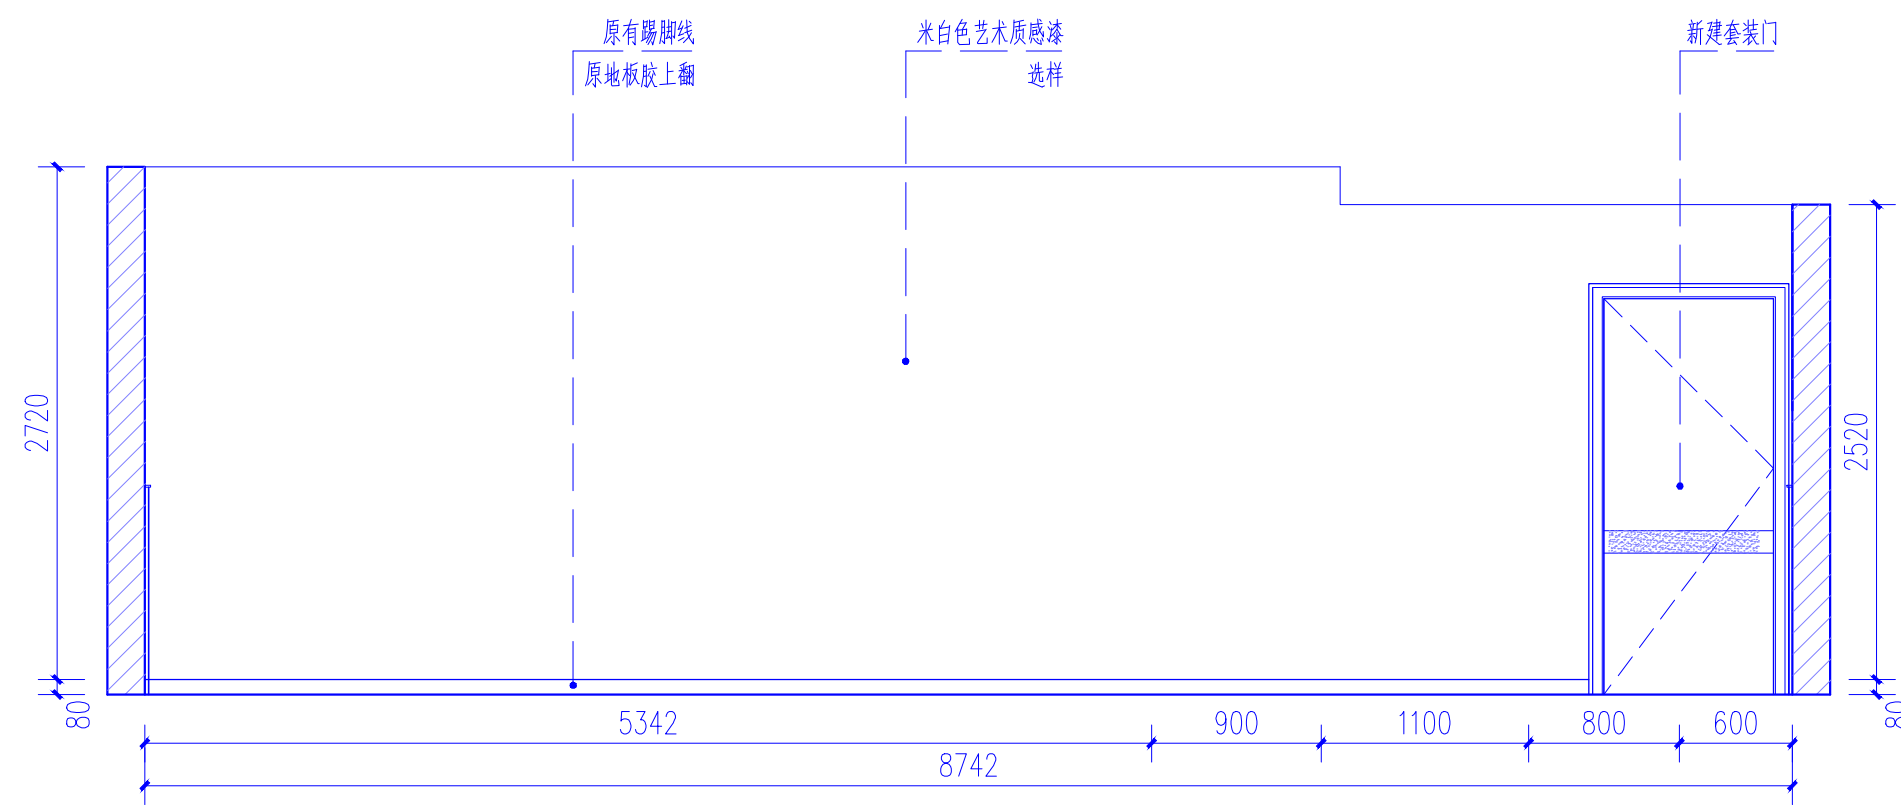


11 健身房立面图-3 1:40

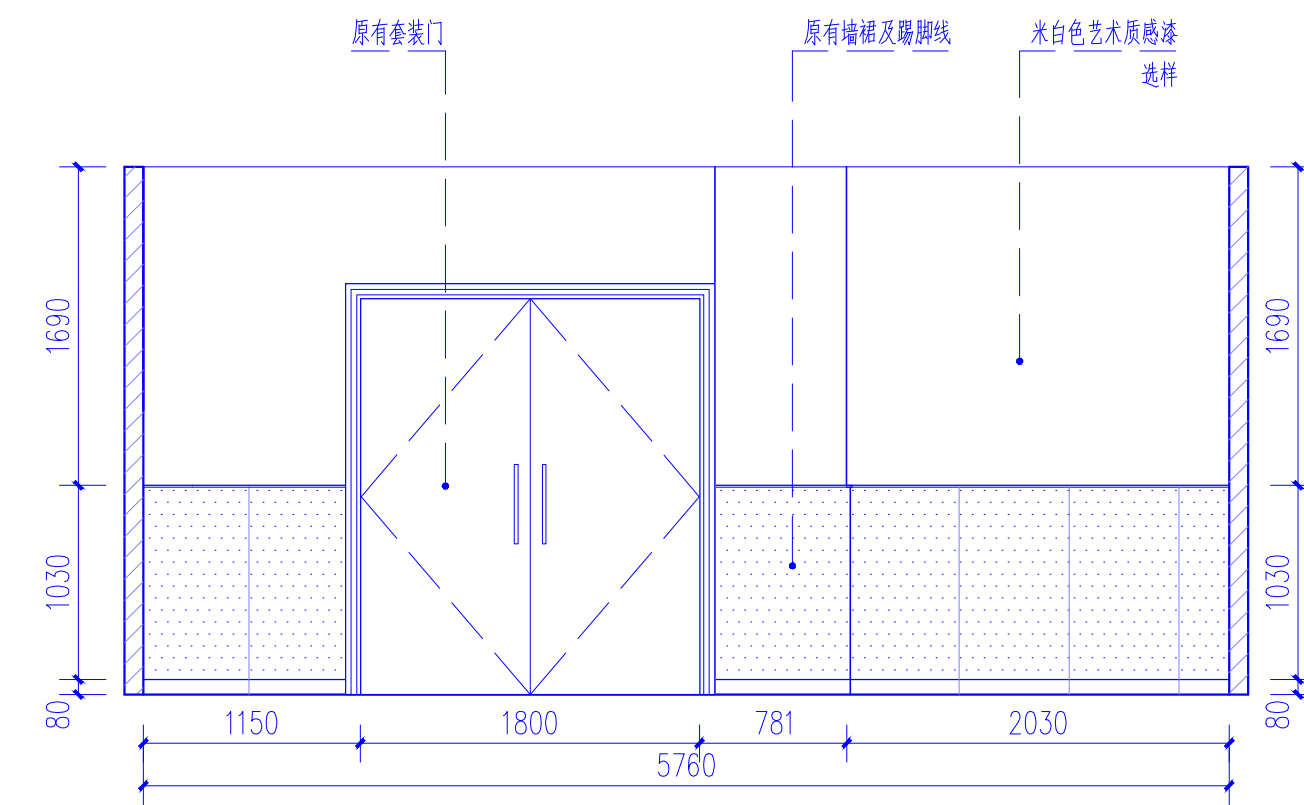


12 健身房立面图-4 1:40


会 签		
SIGNATURE		
建 筑 ARCH		
结 构 STRU		
给 排 水 PLUM		
暖 通 MECH		
电 气 ELEC		
声 明 DECLARATION		
1.未经审图机构盖章的图纸不得用于现场施工。 2.本图版权为我司所有，未经我司授权不得交付第三方使用。		
备 注 NOTE		
 重庆华筑建筑设计集团有限公司 CHONGQINGSHI HUAZHU ARCHITECTURE DESIGN COMPANY INC. 证书编号（一）：A150005174 证书编号（二）：A250005171		
项目负责人	何谋贵	
专业负责人	马 军	
审 定	邓承林	
审 核	何谋贵	
设 计	刘 勇	
校 对	马 军	
建设单位 CORPORATION NAME		
重庆市合川区妇幼保健院		
工程名称 PROJECT NAME		
合川区妇幼保健院住院部三楼产科病房改造项目		
图 纸 名 称 TITLE		
健身房立面图		
设计阶段 DESIGN STAGE	装 施	
工 程 号 PROJECT NO.	----	
日 期 DATE	2025-06-15	
图 号 DRAW NO.	JS-02-05	
比 例 SCALE	见 图	

 Journal Pre-proof



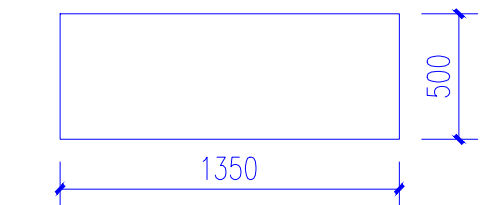


VIP套房配奶台平面图 1:30

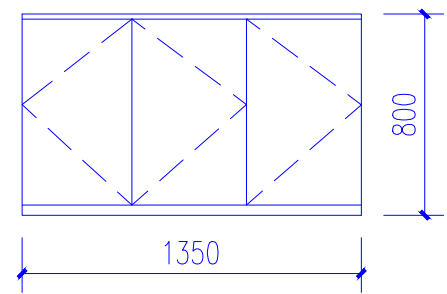


VIP套房配奶台立面图 1:30

材质：20mm厚禾香板，数量：1个

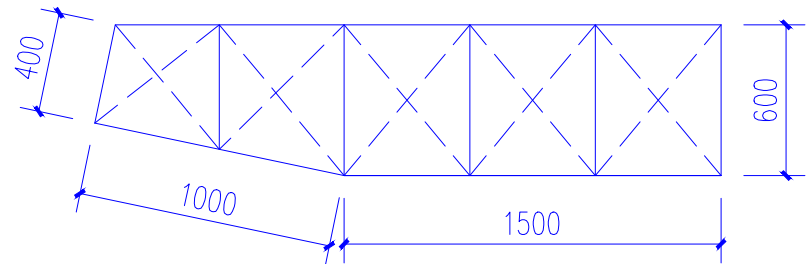


VIP套房衣柜平面图 1:30

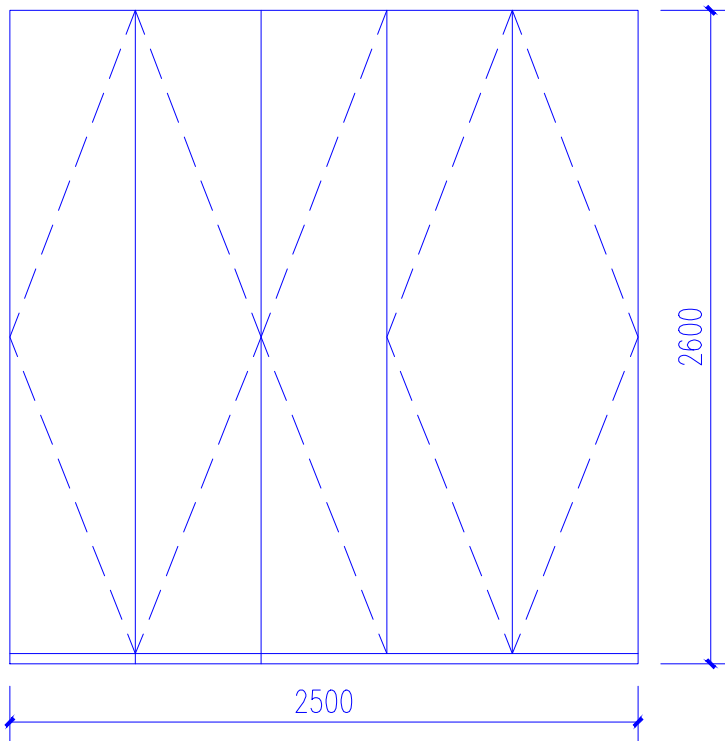


VIP套房衣柜立面图 1:30

材质：20mm厚禾香板，数量：1个

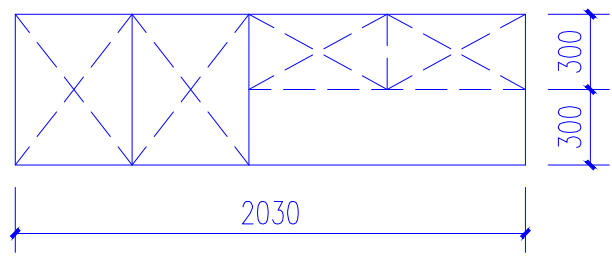


普通套房配奶台、衣柜平面图 1:30

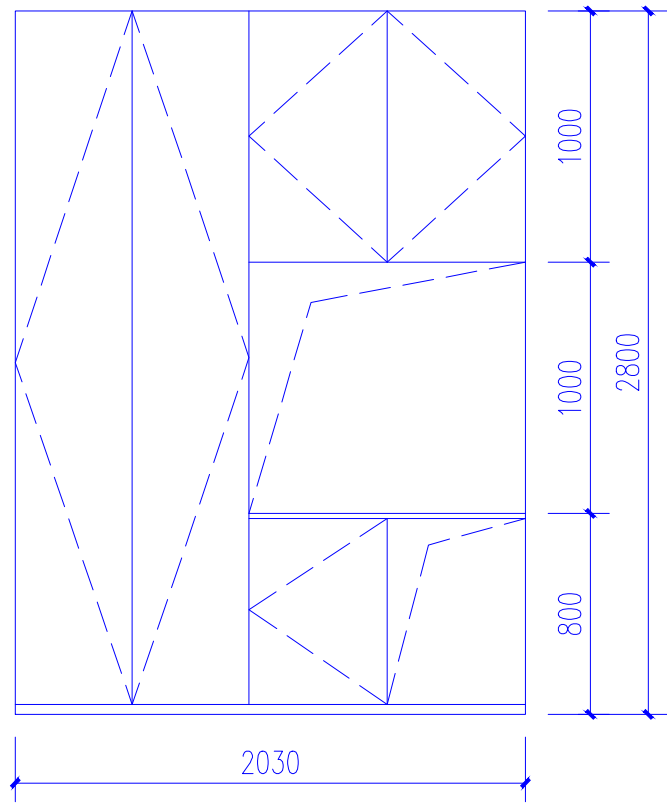


普通套房配奶台、衣柜立面图 1:30

材质：20mm厚禾香板，数量：6个

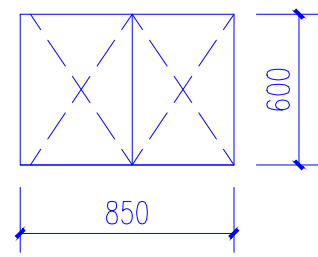


普通套房衣柜平面图 1:30

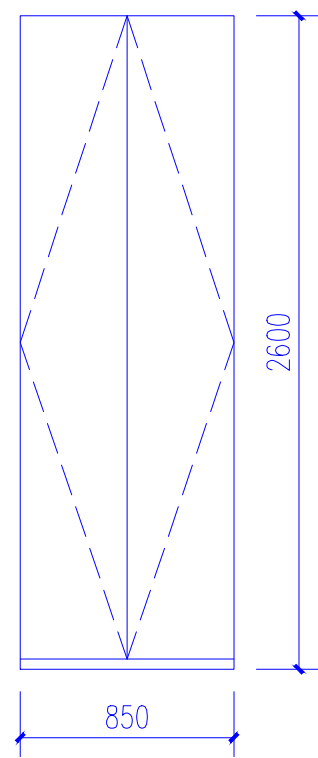


普通套房衣柜平面图 1:30

材质：20mm厚禾香板，数量：6个

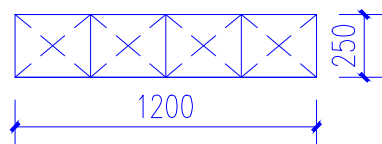

普通套房吊柜平面图 1:30

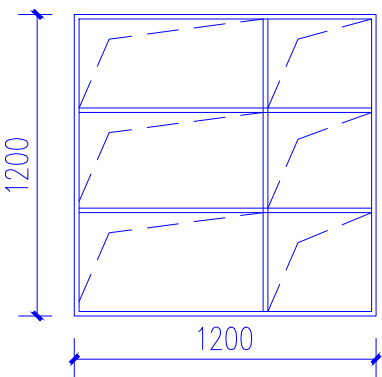


普通套房吊柜立面图 1:30

材质：20mm厚禾香板，数量：6个




普通套房置物台、办公桌平面图 1:30

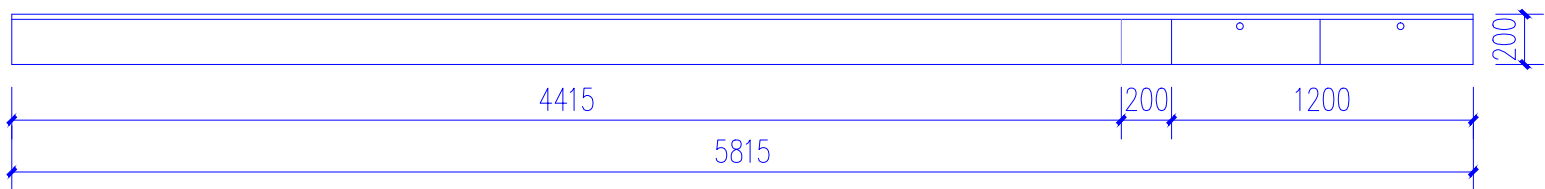


普通套房置物台、办公桌立面图 1:30

材质：20mm厚禾香板，数量：6个

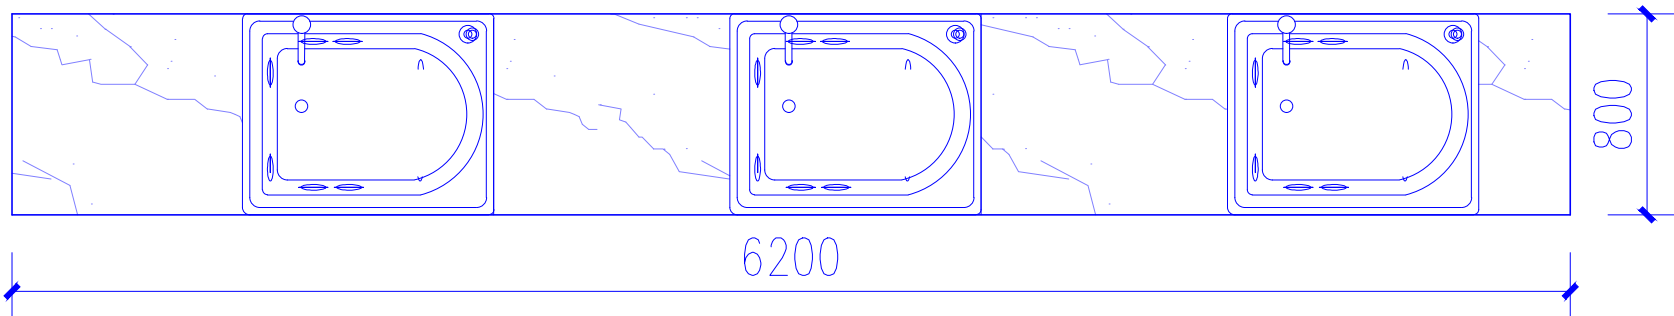


婴儿SPA池平面图 1:50

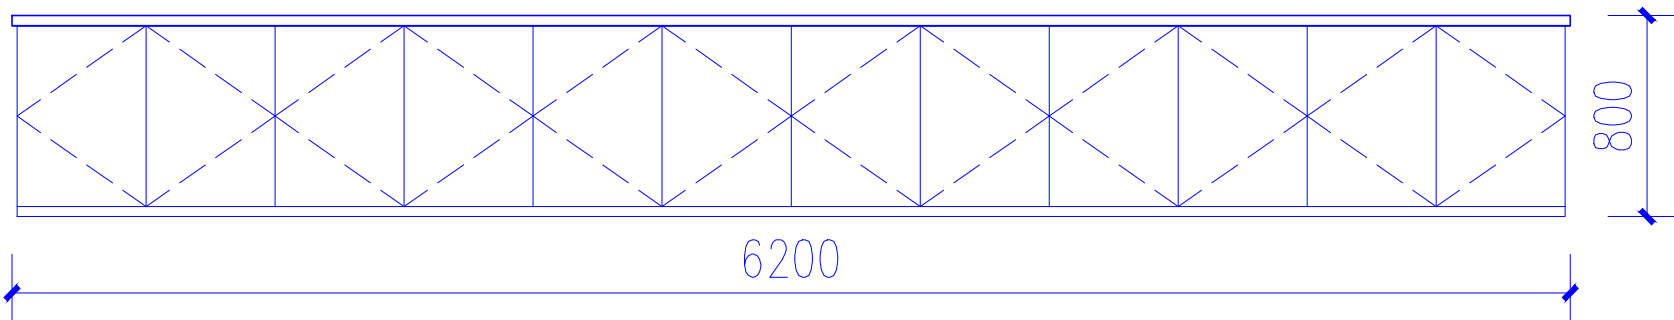


婴儿SPA池立面图 1:50

材质：20mm厚禾香板柜体+20mm厚石英石台面。

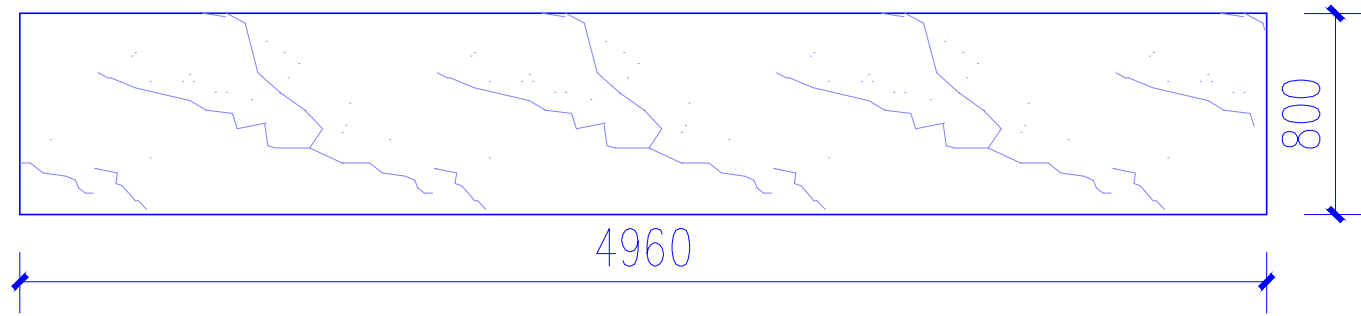

婴儿SPA室操作台平面图 1:50

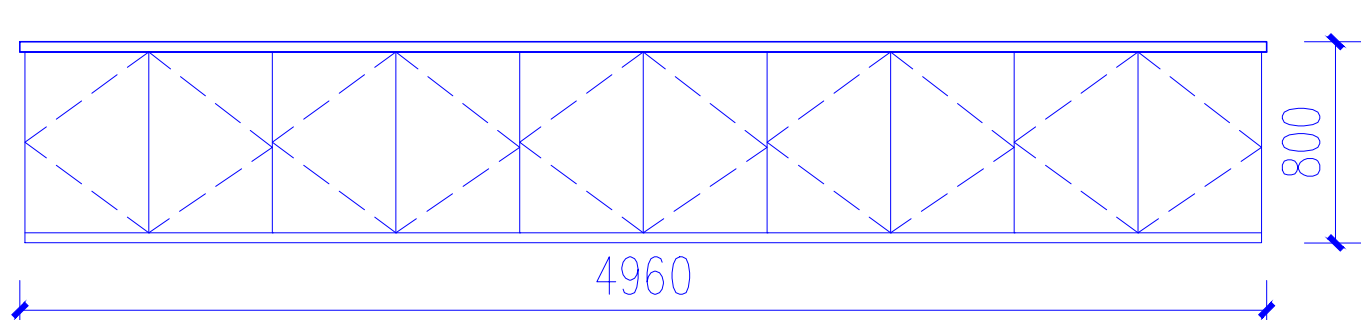

婴儿SPA室操作台平面图 1:50

材质：20mm厚禾香板柜体+20mm厚石英石台面。

会 签		
建 筑	ARCH	
结 构	STRU	
给 排 水	PLUM	
暖 通	MECH	
电 气	ELEC	
声 明		
1. 未经审图机构签章的图纸不得用于现场施工。 2. 本图版权为我司所有，未经我司授权不得交付第三方使用。		

备 注
NOTE

		
重庆华筑建筑设计集团有限公司		
CHONGQINGSHI HUAZHU ARCHITECTURE DESIGN COMPANY, INC.		
证书编号（一）：A150005174		
证书编号（二）：A250005171		

项目负责人	何谋贵	
专业负责人	马 军	
审 定	邓承林	
审 核	何谋贵	
设 计	刘 勇	
校 对	马 军	

建设单位
CORPORATION NAME

重庆市合川区妇幼保健院

工 程 名 称
PROJECT NAME

合川区妇幼保健院住院部三楼产科病房改造项目

图 纸 名 称
TITLE

家具示意图

设计阶段	装 施
DESIGN STAGE	


工 程 号	—
PROJECT NO.	

日 期	2025.06.15
DATE	

图 号	JS-03-02
DESIGN NO.	

比 例	见 图
SCALE	

说明：本家具图仅为材质、外形尺寸示意，其构造做法需由专业家具厂家二次深化设计，后经设计审核后加工生产安装。

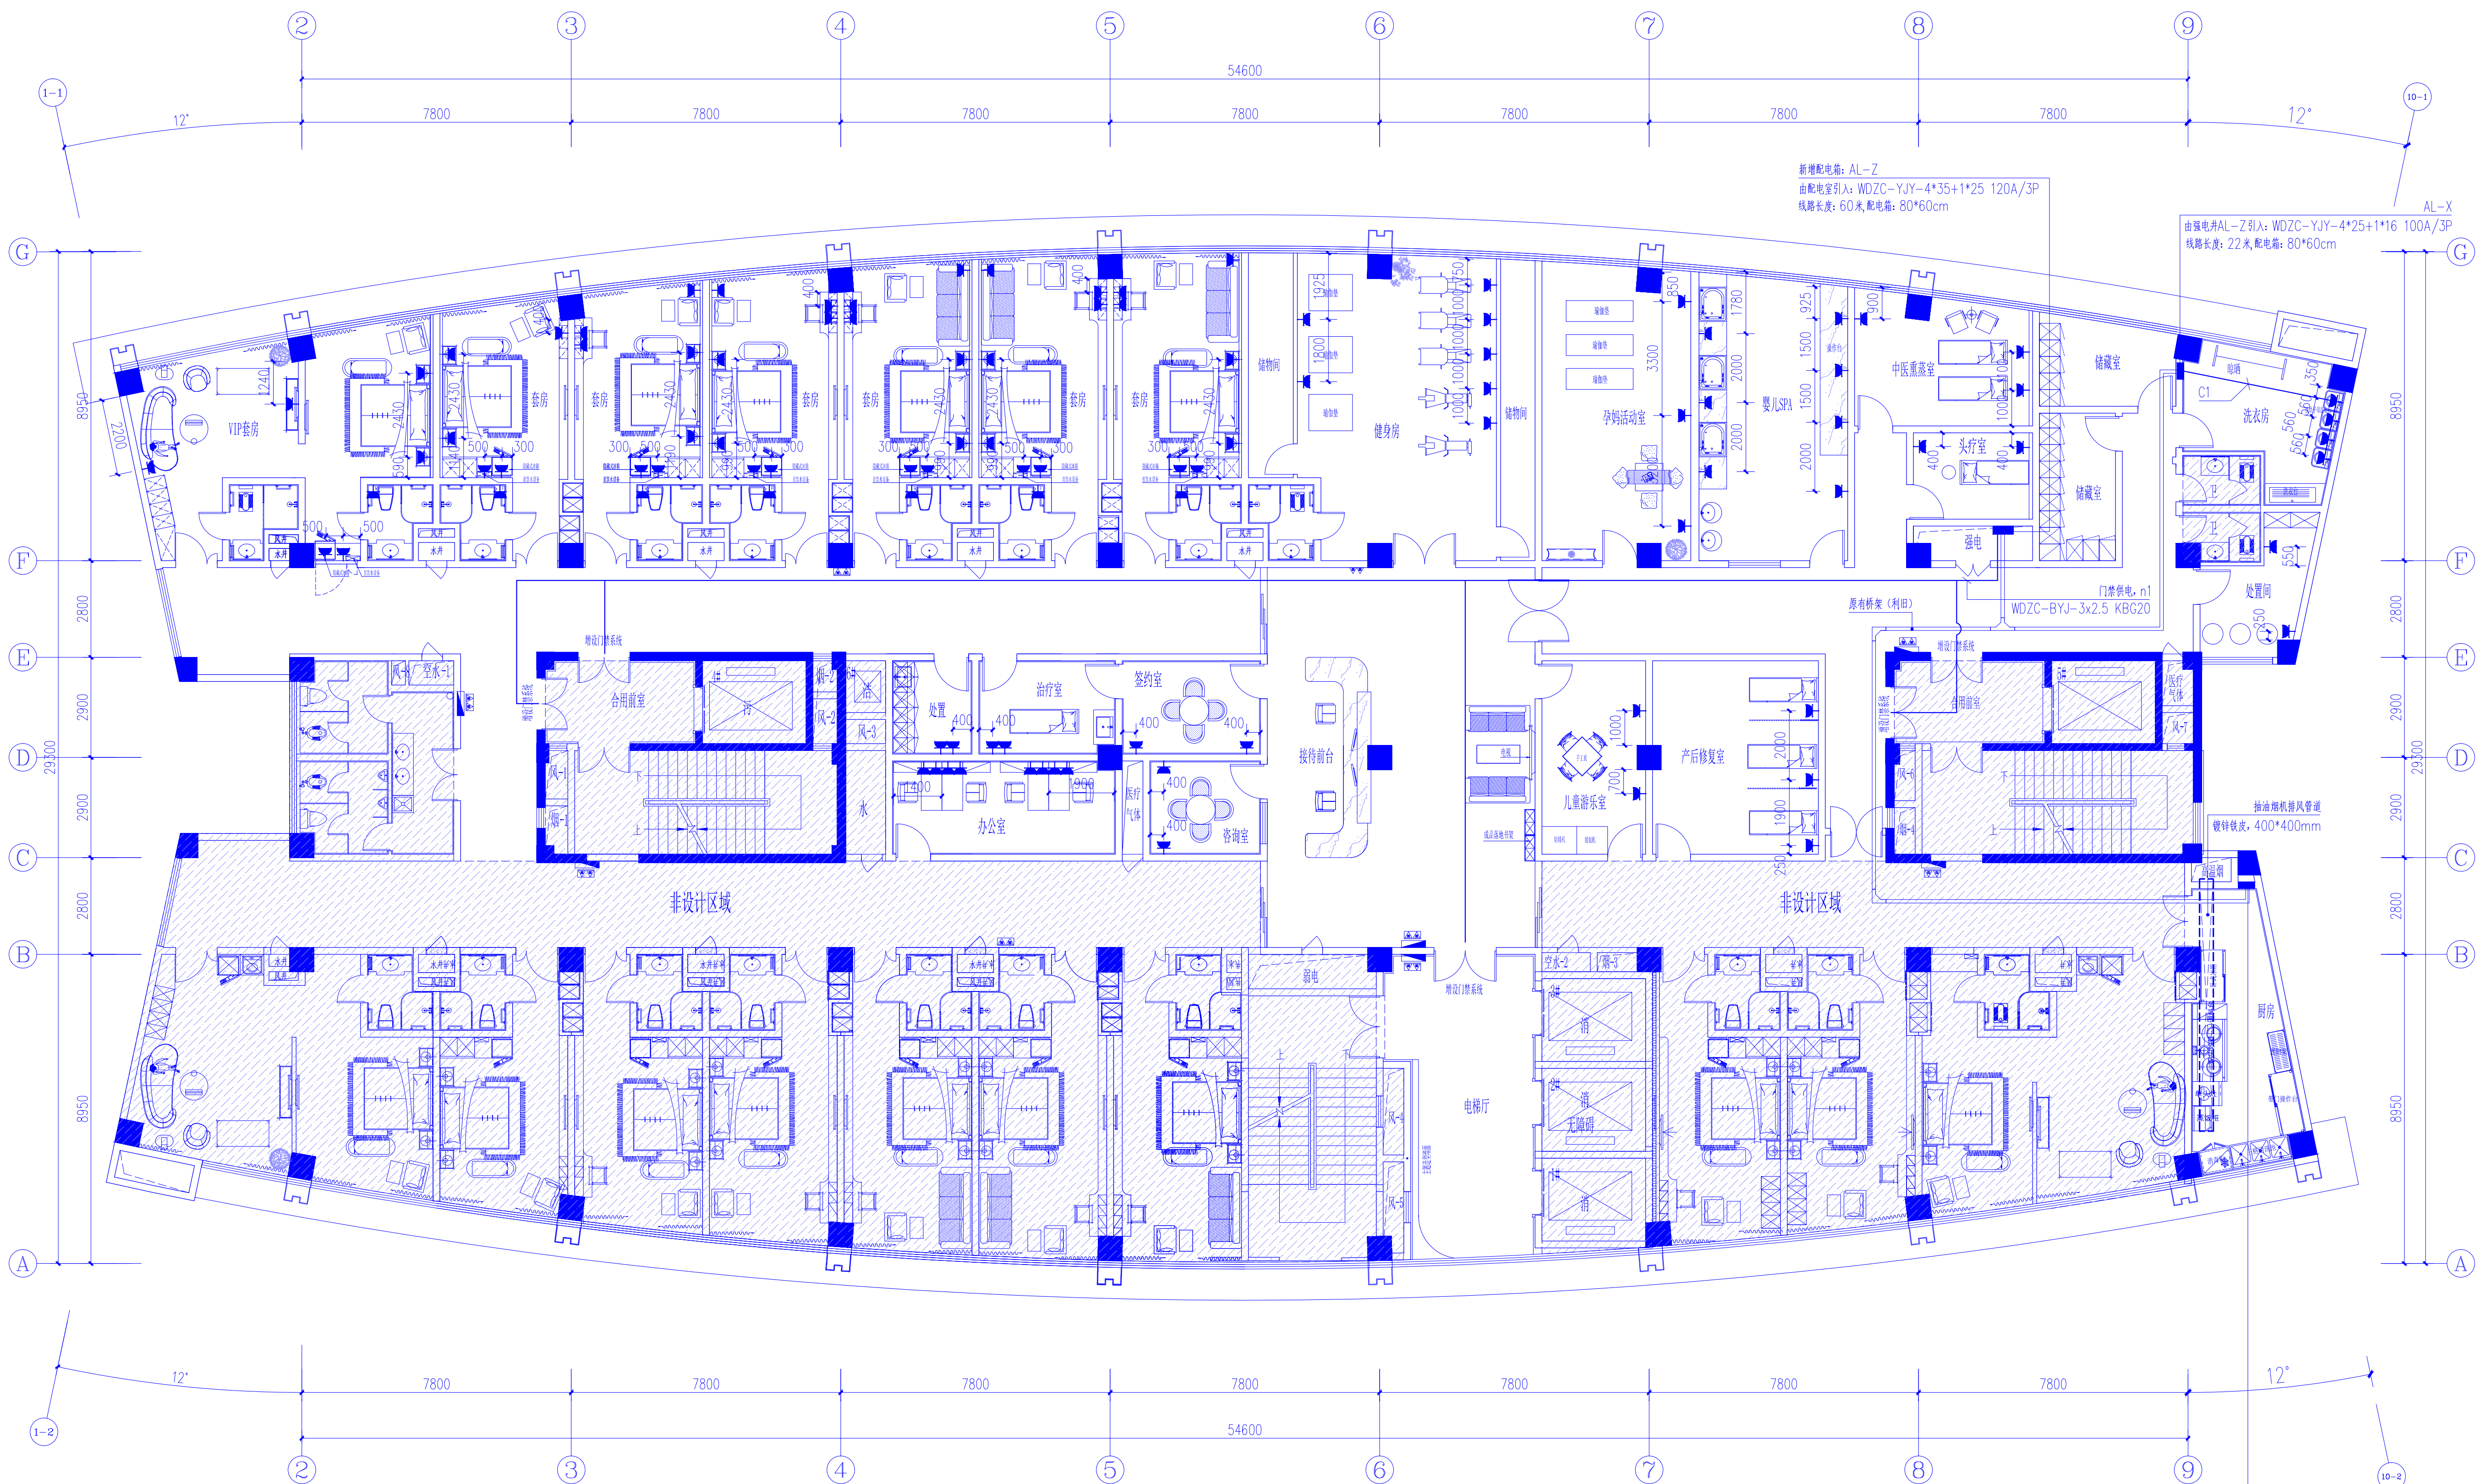

配电布置平面图 1:100

新增配电箱说明:

- 1、强电井新增配电箱: AL-Z, 由配电室引入: WDZC-YJY-4*35+1*25 120A/3P。线路长度: 60米, 配电箱尺寸: 80*60cm。
- 2、洗衣房新增配电箱: AL-X, 由强电井AL-Z配电箱引入: WDZC-YJY-4*25+1*16 100A/3P。线路长度: 22米, 配电箱尺寸: 80*60cm。
- 3、厨房新增配电箱: AL-CF, 由强电井AL-Z配电箱引入: WDZC-YJY-4*25+1*16 100A/3P。线路长度: 32米, 配电箱尺寸: 80*60cm。
- 4、所有新增插座配电均为: WDZC-BYJ-3x4 KBG20/PC20 SCE/WC/FC, 就近接入原插座配电, 阻燃PC20配管总长度300米, 配线总长度900米。

- 1、病房床头插座为原有插座根据病床位置迁移至床头柜上方;
- 2、其他插座均就近接入原有插座配电: WDZC-BYJ-3x4 KBG20/PC20 SCE/WC/FC;
- 3、T台面插座、洗衣机插座安装高度均为距地1000mm, 其他距地350mm;
- 4、厨房末端配电由专业厨具单位根据设备配置设计相应强电配置。

7		暗装弹启式地插座
6		接线头
5		安全型单相五孔插座
4		台面安全型单相五孔插座
3		防水安全型单相五孔插座
2		插座箱
1		配电箱
序号	图例	名称

会 签	
建 筑	ARCH
结 构	STRU
给 排 水	PLUM
暖 通	MECH
电 气	ELEC

声 明

1. 未经审图机构签章的图纸不得用于现场施工。
2. 本图版权为我司所有, 未经我司授权不得交付第三方使用。

备 注

NOTE

重庆华筑建筑设计
集团有限公司
CHONGQINGSHI HUAZHU
ARCHITECTURE DESIGN COMPANY, INC
证书编号(一): A150005174
证书编号(二): A250005171

项目负责人	何谋贵	何谋贵
专业负责人	江 沙	江 沙
审 定	邓承林	邓承林
审 核	谢志富	谢志富
设 计	鄢国华	鄢国华
校 对	江 沙	江 沙

建设 单位

CORPORATION NAME

重庆市合川区妇幼保健院

工 程 名 称

PROJECT NAME


合川区妇幼保健院
住院部三楼产科病房改造项目

图 纸 名 称

TITLE

配 电 布 置 平 面 图

设计阶段	电 施
DESIGN STAGE	
工 程 号	—
PROJECT NO.	
日 期	2025.06.15
DATE	
图 号	DS-01-01
DRAWING NO.	
比 例	见 图
SCALE	

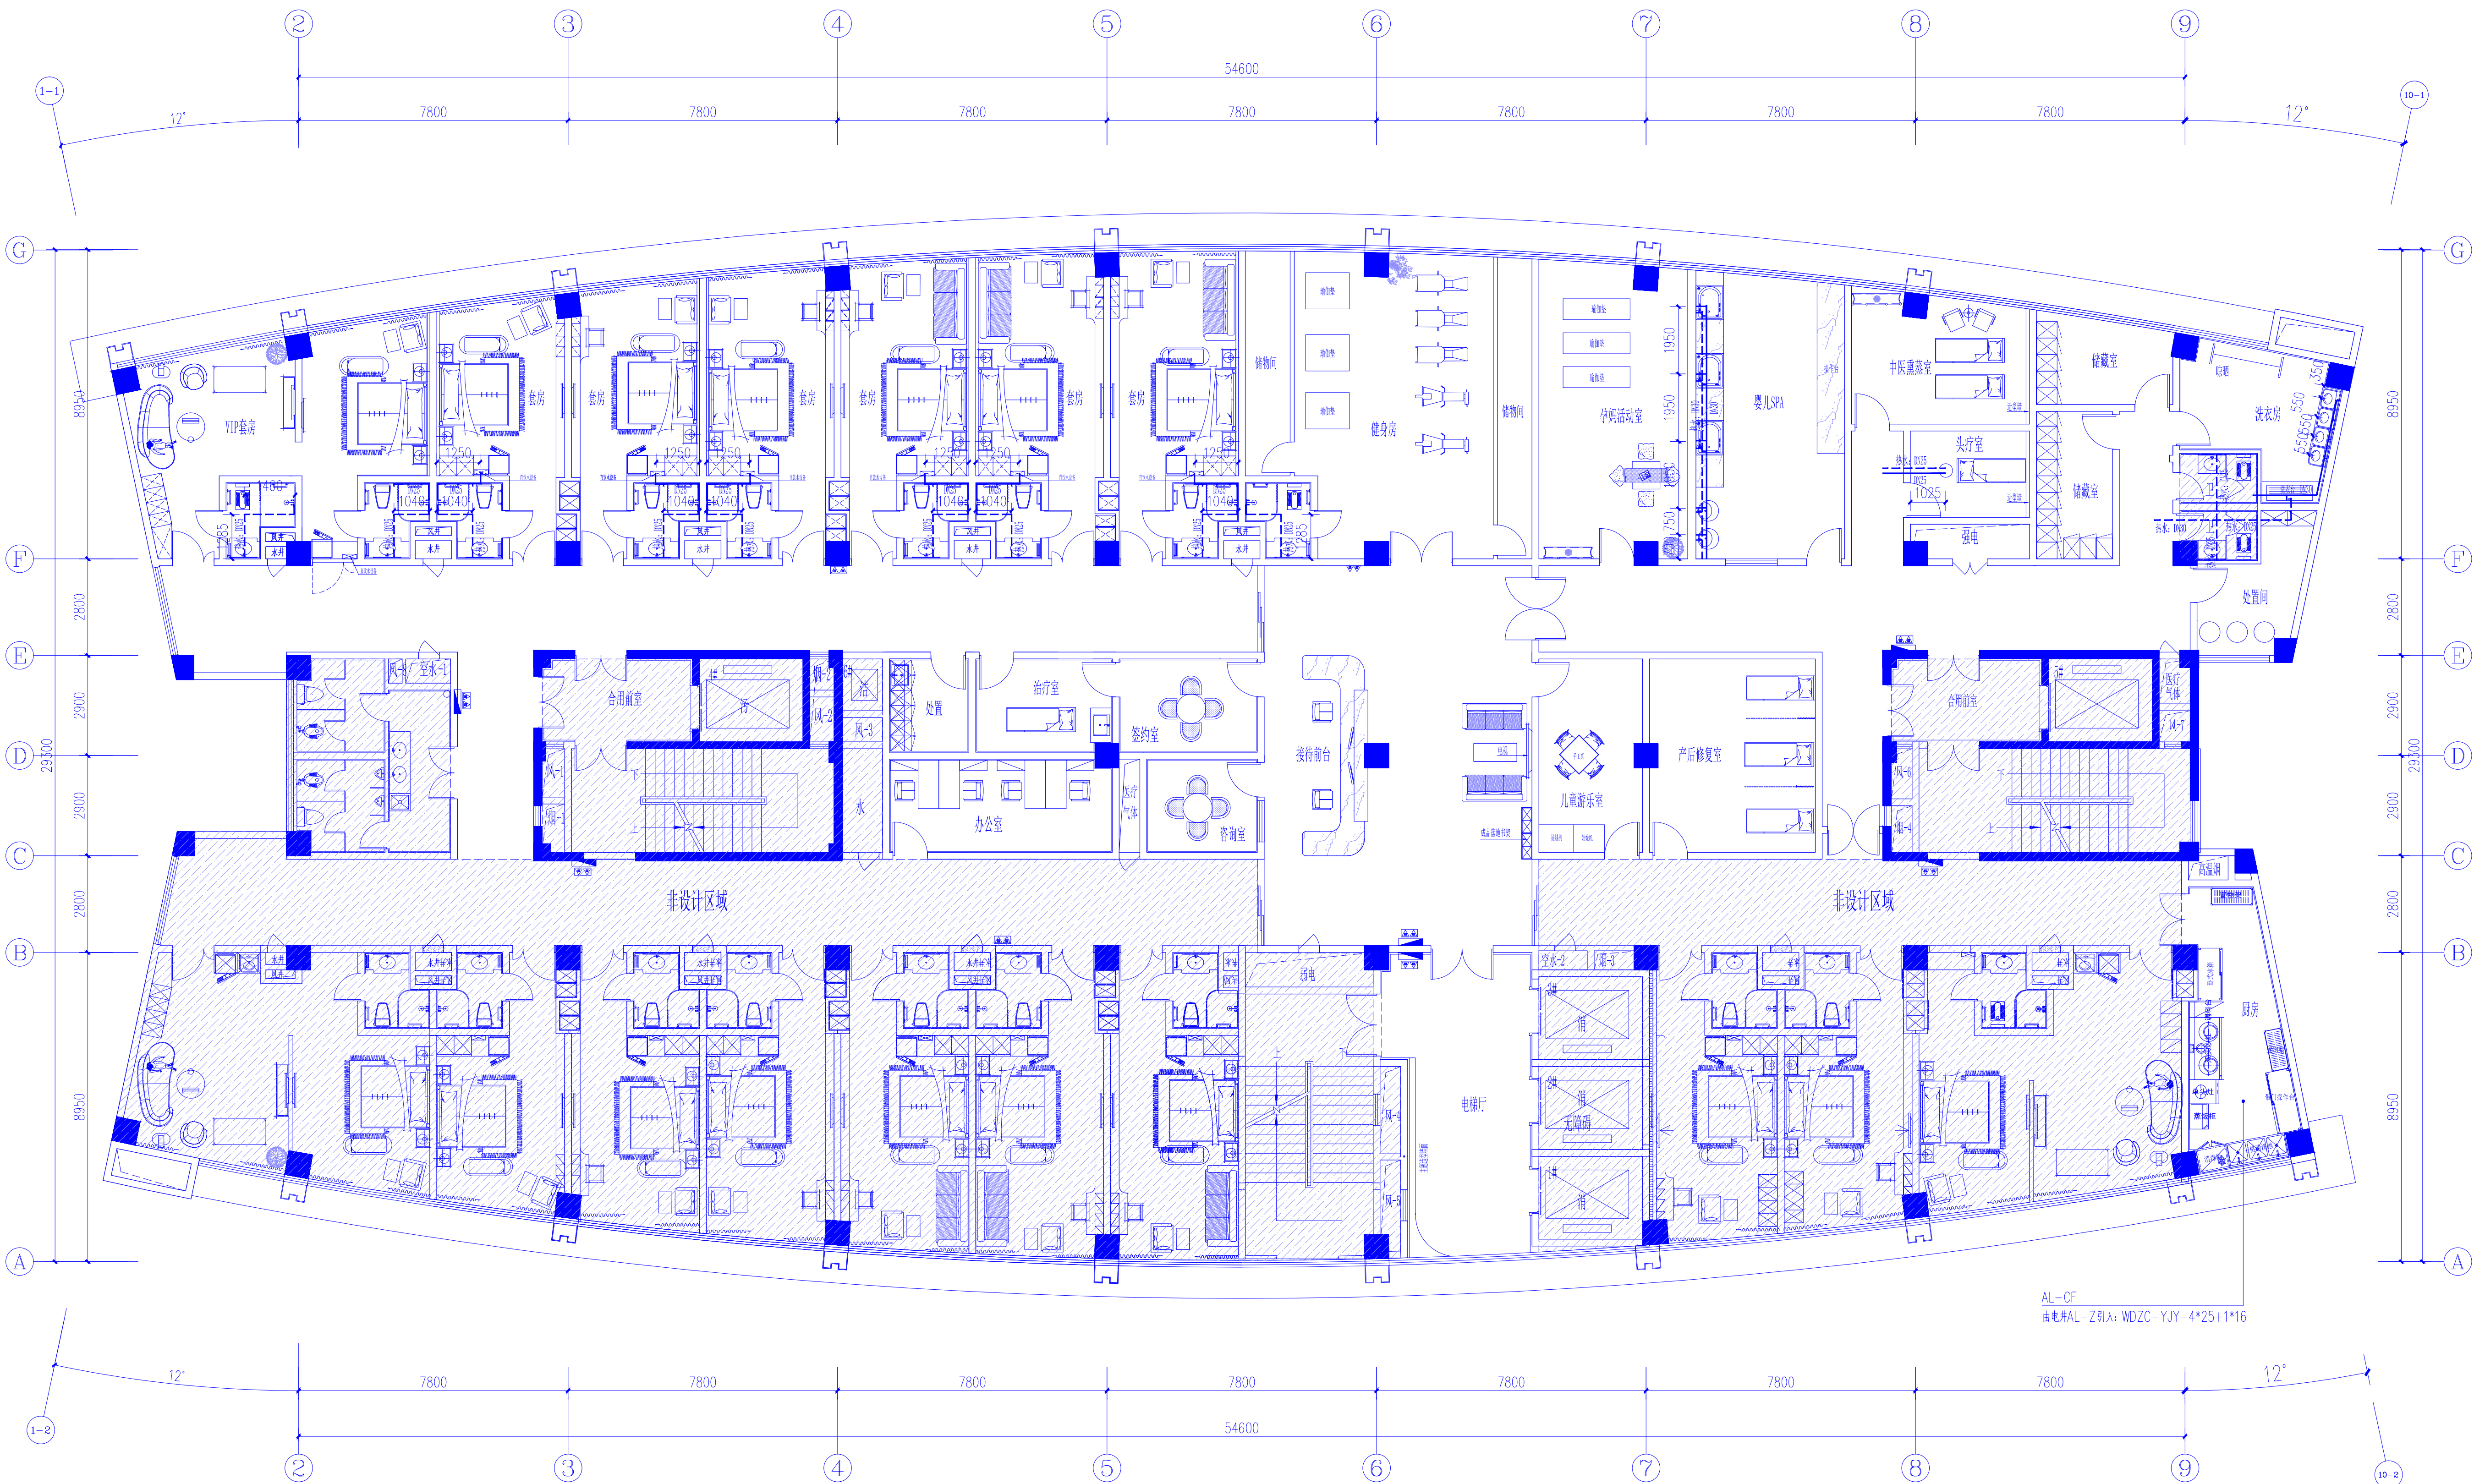

给水平面布置图 1:100

说明:
1、新增冷热水给水均经天棚就近接入原给水管, PPR冷热水管;
2、厨房给水由专业厨具单位根据设备配置设计相应给水配置。

会 签		
建 筑	ARCH	
结 构	STRU	
给 排 水	PLUM	
暖 通	MECH	
电 气	ELEC	

声 明		
1. 未经审图机构签章的图纸不得用于现场施工。 2. 本图版权为我司所有, 未经我司授权不得交付第三方使用。		

备 注		
NOTE		



重庆华筑建筑设计
集团有限公司
CHONGQING HUAZHU
ARCHITECTURE DESIGN COMPANY, INC
证书编号 (一): A150005174
证书编号 (二): A250005171

项目负责人	何谋贵	何谋贵
专业负责人	戚黎明	戚黎明
审 定	邓承林	邓承林
审 核	谢丽清	谢丽清
设 计	石念芳	石念芳
校 对	戚黎明	戚黎明

建设单位	CORPORATION NAME
------	------------------

重庆市合川区妇幼保健院


工程名称	PROJECT NAME
------	--------------

合川区妇幼保健院 住院部三楼产科病房改造项目


图纸名称	TITLE
------	-------

给水平面布置图

设计阶段	水 施
工 程 号	—
日 期	2025.06.15
图 号	SS-01-01
比 例	见 图

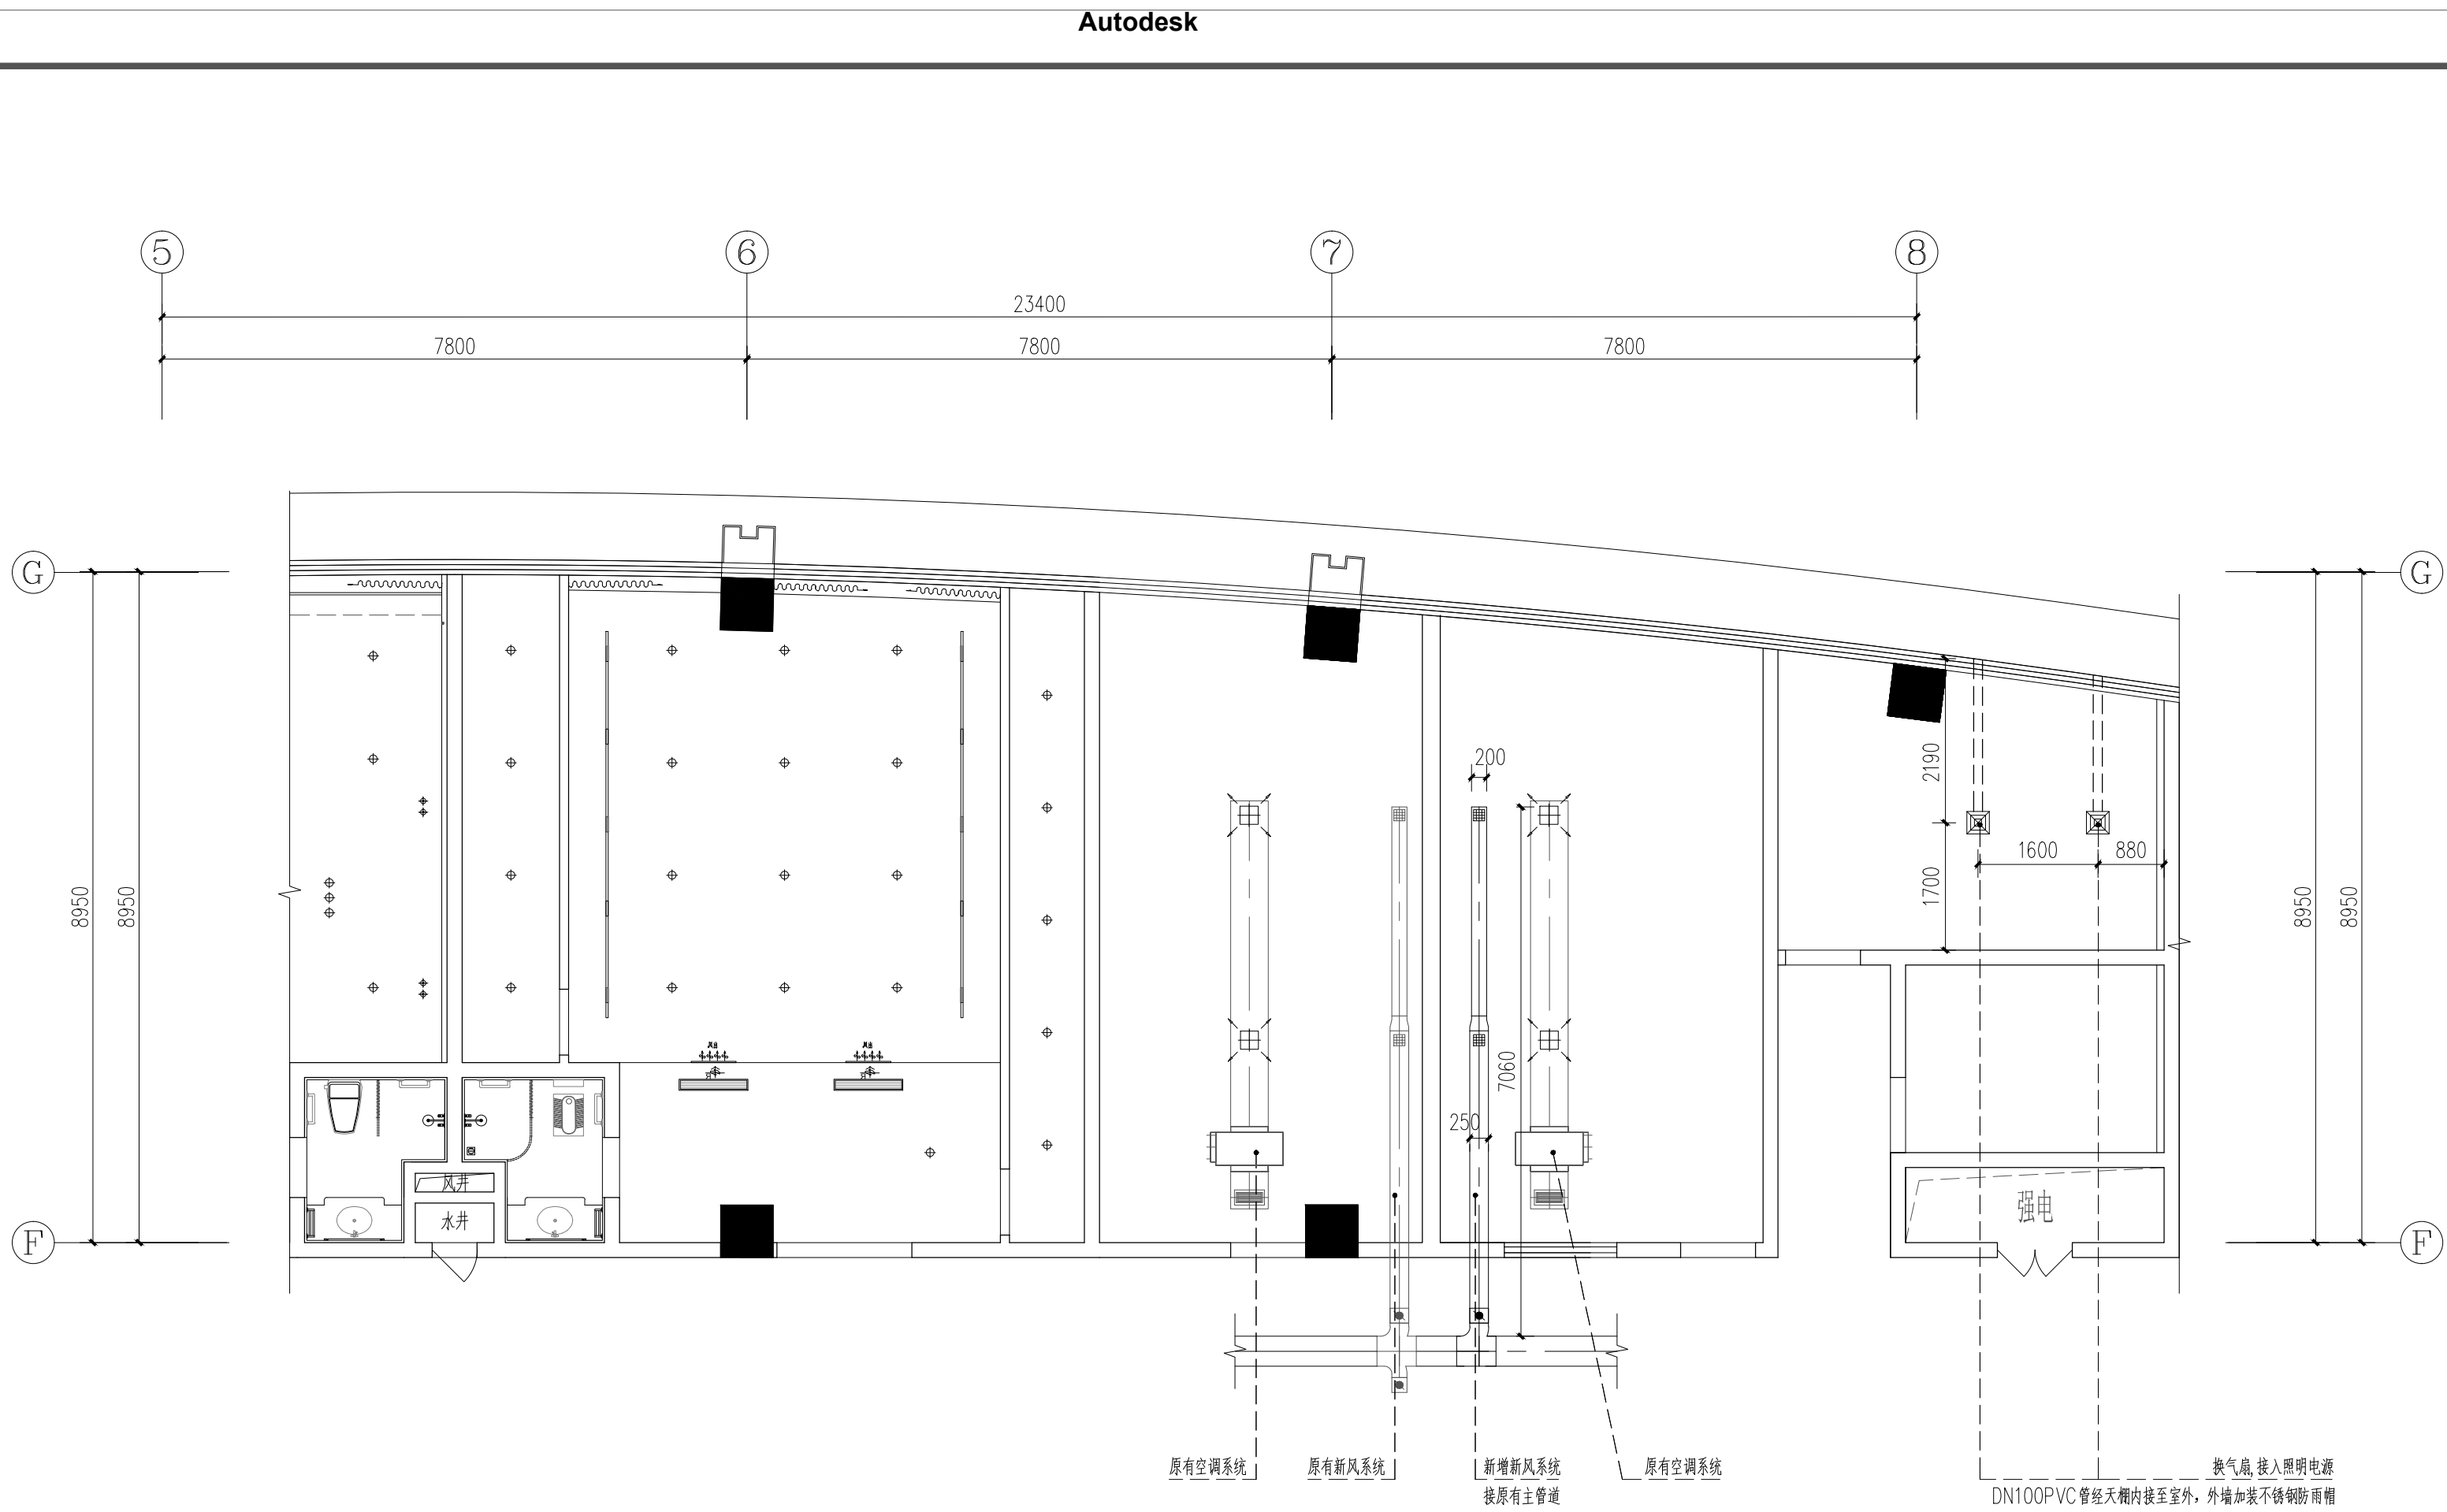


婴儿SPA室新增新风系统、中医熏蒸室新增换气扇布置平面图 1:70

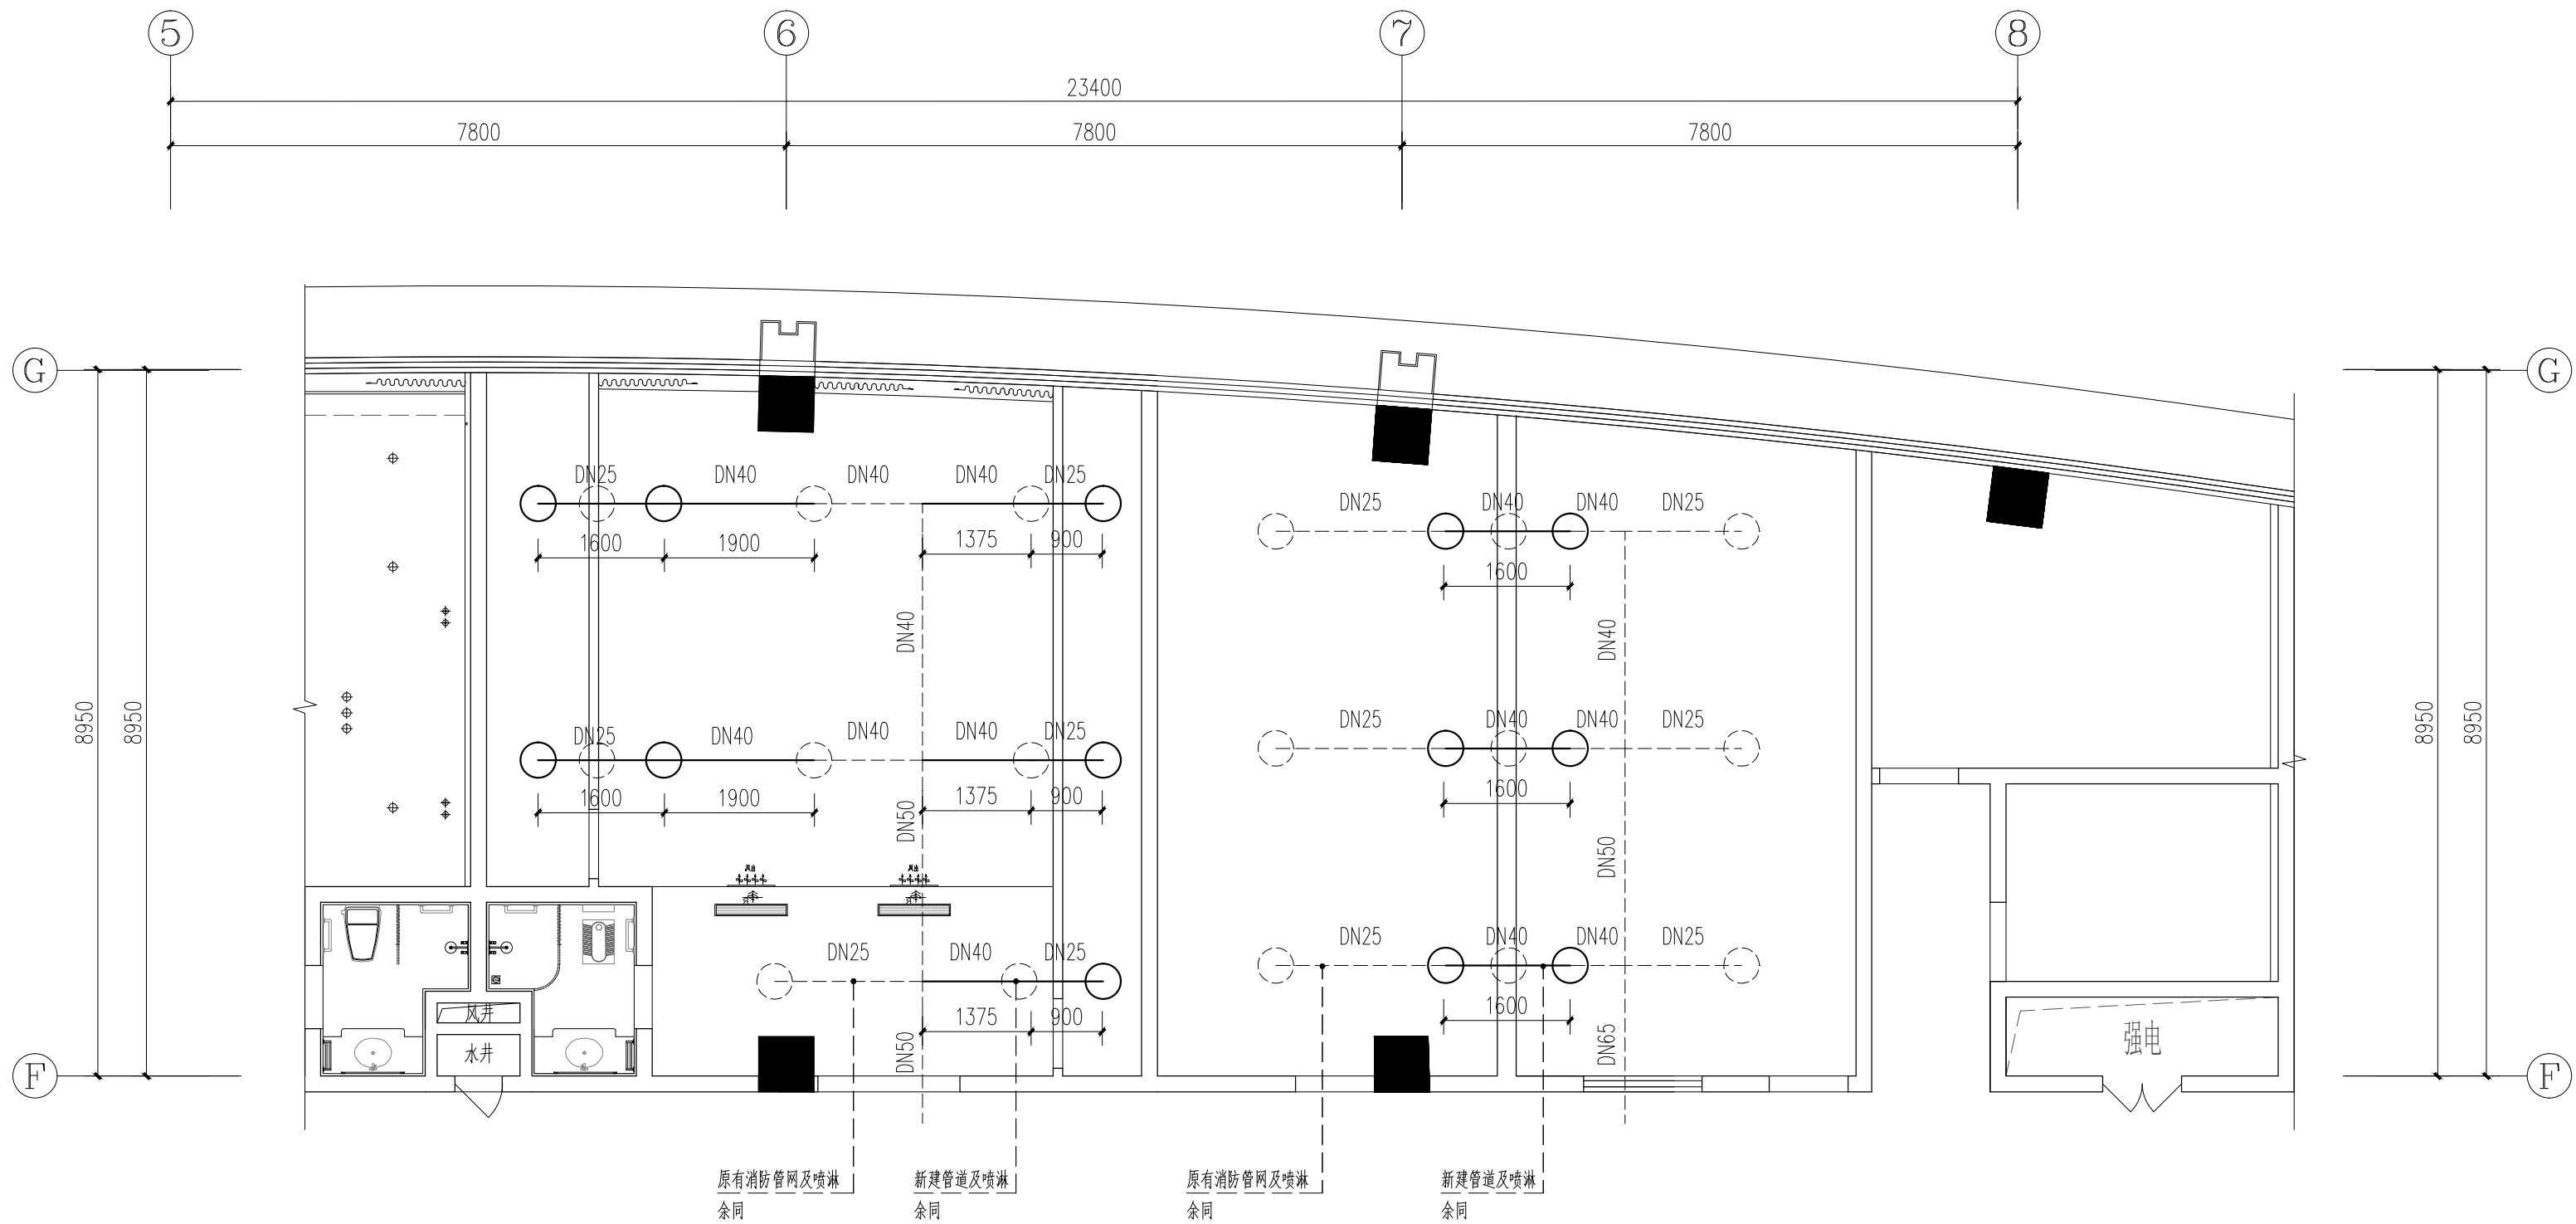

健身房、孕妈活动室、婴儿SPA喷淋局部改造平面图 1:70

会 签		
建 筑	ARCH	
结 构	STRU	
给 排 水	PLUM	
暖 通	MECH	
电 气	ELEC	
声 明		
1. 未经审图机构盖章的图纸不得用于现场施工。 2. 本图版权为我司所有，未经我司授权不得交付第三方使用。		
备 注		
CHONGQINGSHI HUAZHU ARCHITECTURE DESIGN COMPANY INC.		
CHONGQINGSHI HUAZHU ARCHITECTURE DESIGN COMPANY INC.		
证书编号（一）：A150005174		
证书编号（二）：A250005171		
项目负责人	何谋贵	mei
专业负责人	戚黎明	戚黎明
审 定	邓承林	邓承林
审 核	谢丽清	谢丽清
设 计	石念芳	石念芳
校 对	戚黎明	戚黎明
建 设 单 位		
CHONGQINGSHI HUAZHU ARCHITECTURE DESIGN COMPANY INC.		
重庆市合川区妇幼保健院		
工 程 名 称		
PROJECT NAME		
合川区妇幼保健院		
住院部三楼产科病房改造项目		
图 纸 名 称		
TITLE		
婴儿SPA室新增新风系统、中医熏蒸室新增换气扇布置平面图		
健身房、孕妈活动室、婴儿SPA喷淋局部改造平面图		
设计阶段	水 施	
DESIGN STAGE		
工 程 号	—	
PROJECT NO.		
日 期	2025.06.15	
DATE		
图 号	SS-01-03	
DRAWING NO.		
比 例	见 图	
SCALE		

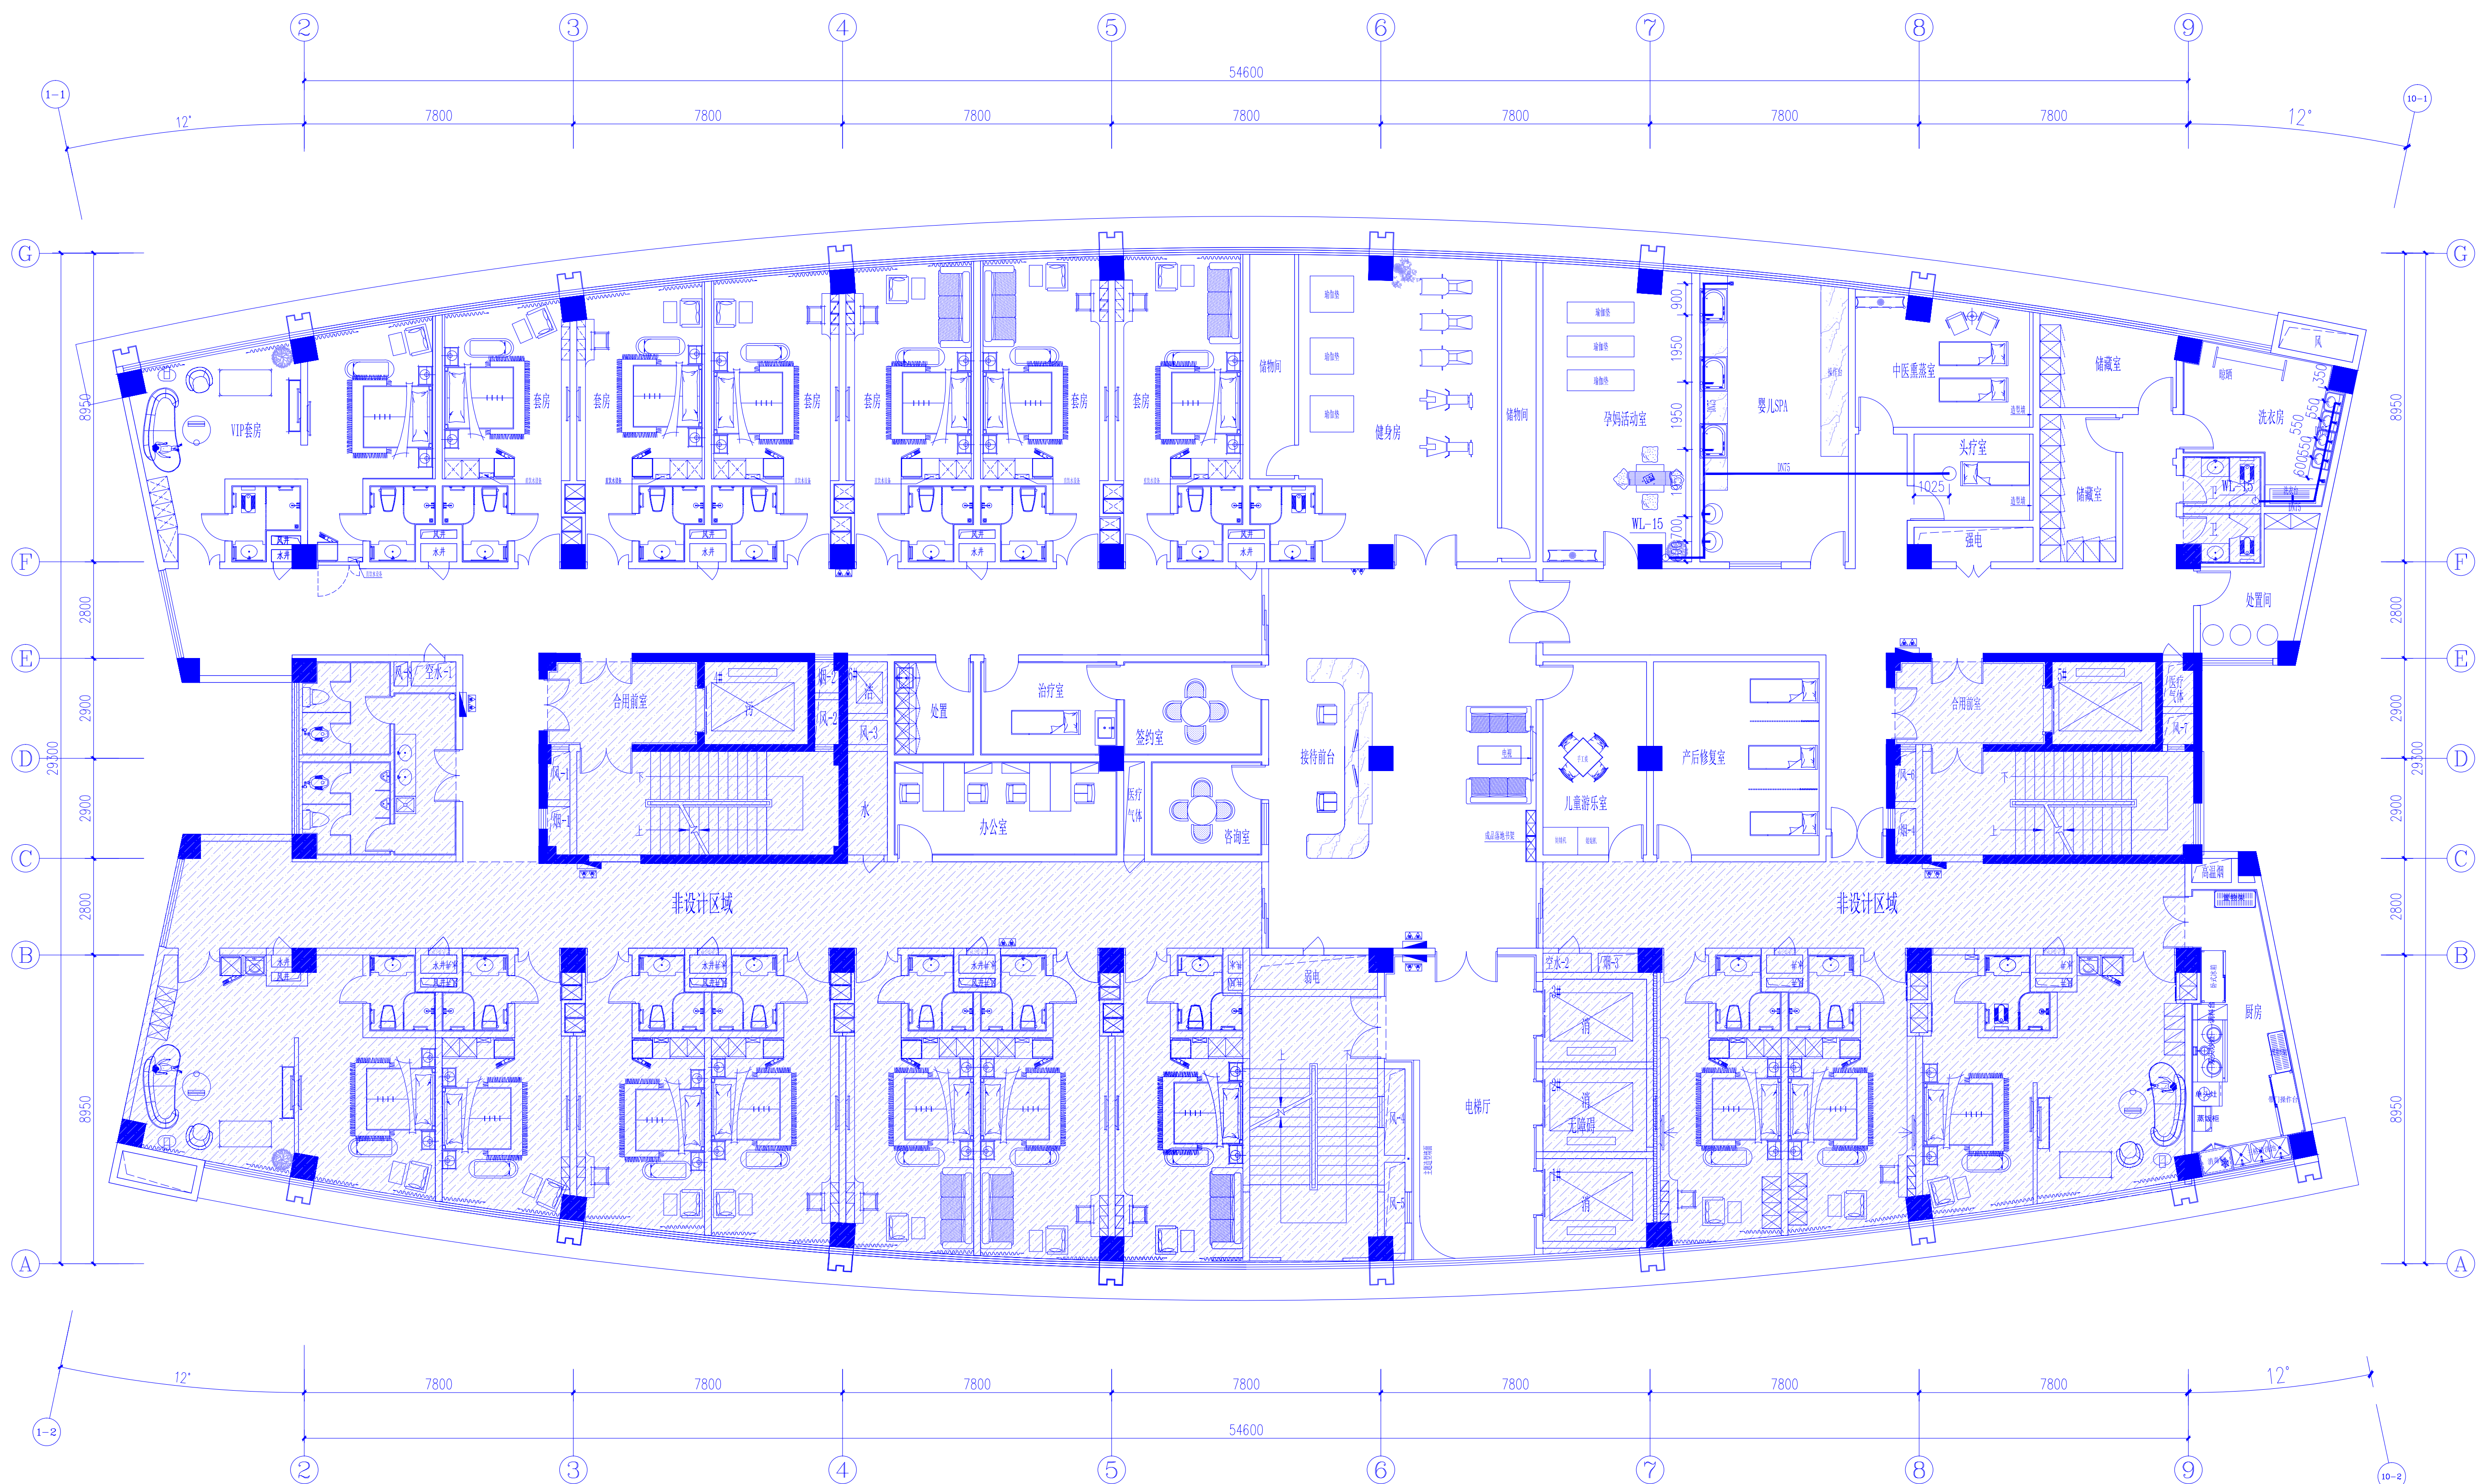

排水平面布置图 1:100

说明:

- 1、新增排水均穿楼下层就近接入原有排污管道，PVC管；
- 2、婴儿SPA、洗衣房为新增地漏及排污管道，套房卫生间地漏采用原排污管道，仅更换新地漏；
- 3、套房卫生间马桶排污为新做局部排污管道接入原排污管网；
- 4、厨房排水由专业厨具单位根据设备配置设置相应排水配置。

会 签		
SIGN		
建 筑	ARCH	
结 构	STRU	
给 排 水	PLUM	
暖 通	MECH	
电 气	ELEC	

声

1. 未经审图机构签章的图纸不得用于现场施工。
2. 本图版权为我司所有，未经我司授权不得交付第三方使用。

备

NOTE

Journal Pre-proof

重庆华筑建筑设计
集团有限公司
CHONGQINGSHI HUAZHU
ARCHITECTURE DESIGN COMPANY INC
证书编号（一）：A150005174
证书编号（二）：A250005171

项目负责人	何谋贵	何谋贵
专业负责人	戚黎明	戚黎明
审 定	邓承林	邓承林
审 核	谢丽清	谢丽清
设 计	石念芳	石念芳
校 对	戚黎明	戚黎明

建设单

CORPORATION NAME

重庆市合川区妇幼保健院

工程名称

PROJECT NAME

合川区妇幼保健院
住院部三楼产科病房改造项目

图 纸 名 称

TIME

排水平面布置图

设计阶段 DESIGN STAGE	水 施
工 程 号 PROJECT NO.	—
日 期 DATE	2025.06.15
图 号 DRAWING NO.	SS-01-02
比 例 SCALE	见 图

