

巴福镇西城新苑社区养老服务站建设项目 施工图


图纸目录

DRAWING CONTENTS


序号 NO.	图号 SHEET NO.	图名 NAME	修正 REVISION					图幅 SHEET	备注 REMARK
001	INO.001	图纸目录						A3	
002	INO.002							A3	
003	INO.003							A3	
004	INO.004							A3	
005	INO.005							A3	
006	INO.006							A3	
007	INO.007							A3	
008	INO.008							A3	
009	INO.009							A3	
010	INO.010								
011	INO.011							A3	
012	INO.012							A3	
平面系统图									
013	PL-01	原始结构图						A3	
014	PL-02	墙体拆除图						A3	
015	PL-03	墙体新建图						A3	
016	PL-04	平面布置图						A3	
017	PL-05	家具尺寸图						A3	
018	PL-06	地面铺装图						A3	
019	PL-07	综合天花图						A3	
020	PL-08	灯具尺寸图						A3	
021	PL-09	监控点位图							
022	PL-10	监控布线图						A3	
023	PL-11	强电系统图						A3	
024	PL-12	弱电系统图						A3	
025	PL-13	强电点位图						A3	
026	PL-14	强电连线图						A3	
027	PL-15	灯具连线图						A3	
028	PL-16	给水点位图						A3	
REVISION DATES 修正日期									

序号 NO.	图号 SHEET NO.	图名 DESCRIPTION	修正 REVISION					图幅 SHEET	备注 REMARK
029	PL-17	给水点投影设备连线图位图						A3	
030	PL-18	立面索引图						A3	
031	EL-01	E1 立面图						A3	
032	EL-02	E2 立面图							
033	EL-03	E3 立面图						A3	
034	EL-04	E4 立面图						A3	
035	EL-05	E5 立面图						A3	
036	EL-06	E6 立面图						A3	
037	EL-07	E7立面图							
038	EL-08	E8立面图						A3	
039	EL-09	无障碍通道大样图						A3	
040	EL-10	包消防栓大样图						A3	
041	EL-11	地面铺砖大样图						A3	
042	EL-12	主入口墙面碳晶板大样图						A3	
043	EL-13	隔断书柜立面图						A3	
044	EL-14	书架立面图						A3	
045	EL-15	前台立面图						A3	
046	EL-16	空调盖板立面图						A3	
047	EL-17	主入口墙面碳晶板大样图						A3	
								A3	
								A3	
REVISION DATES 修正日期									

设计单位 Design unit	重庆梵木居装饰设计工程有限公司	审核 Reviewed	2 2 2		单位出图专用章 Issue Seal	制图 Drawm		比例 Proportion	1 : 7 5
工程地址 Australia	富洲新城	设计总负责 Chief designer	2 2 2			校对 Checked		图名 Title	目录
房号 House number	8 号附4 号7 - 1	设计 Designed	2 2 2			更新日期 Date updated	2 0 2 2 . 1 0 . 1 8	图号 Drawing number	I N 0 . 0 0 1

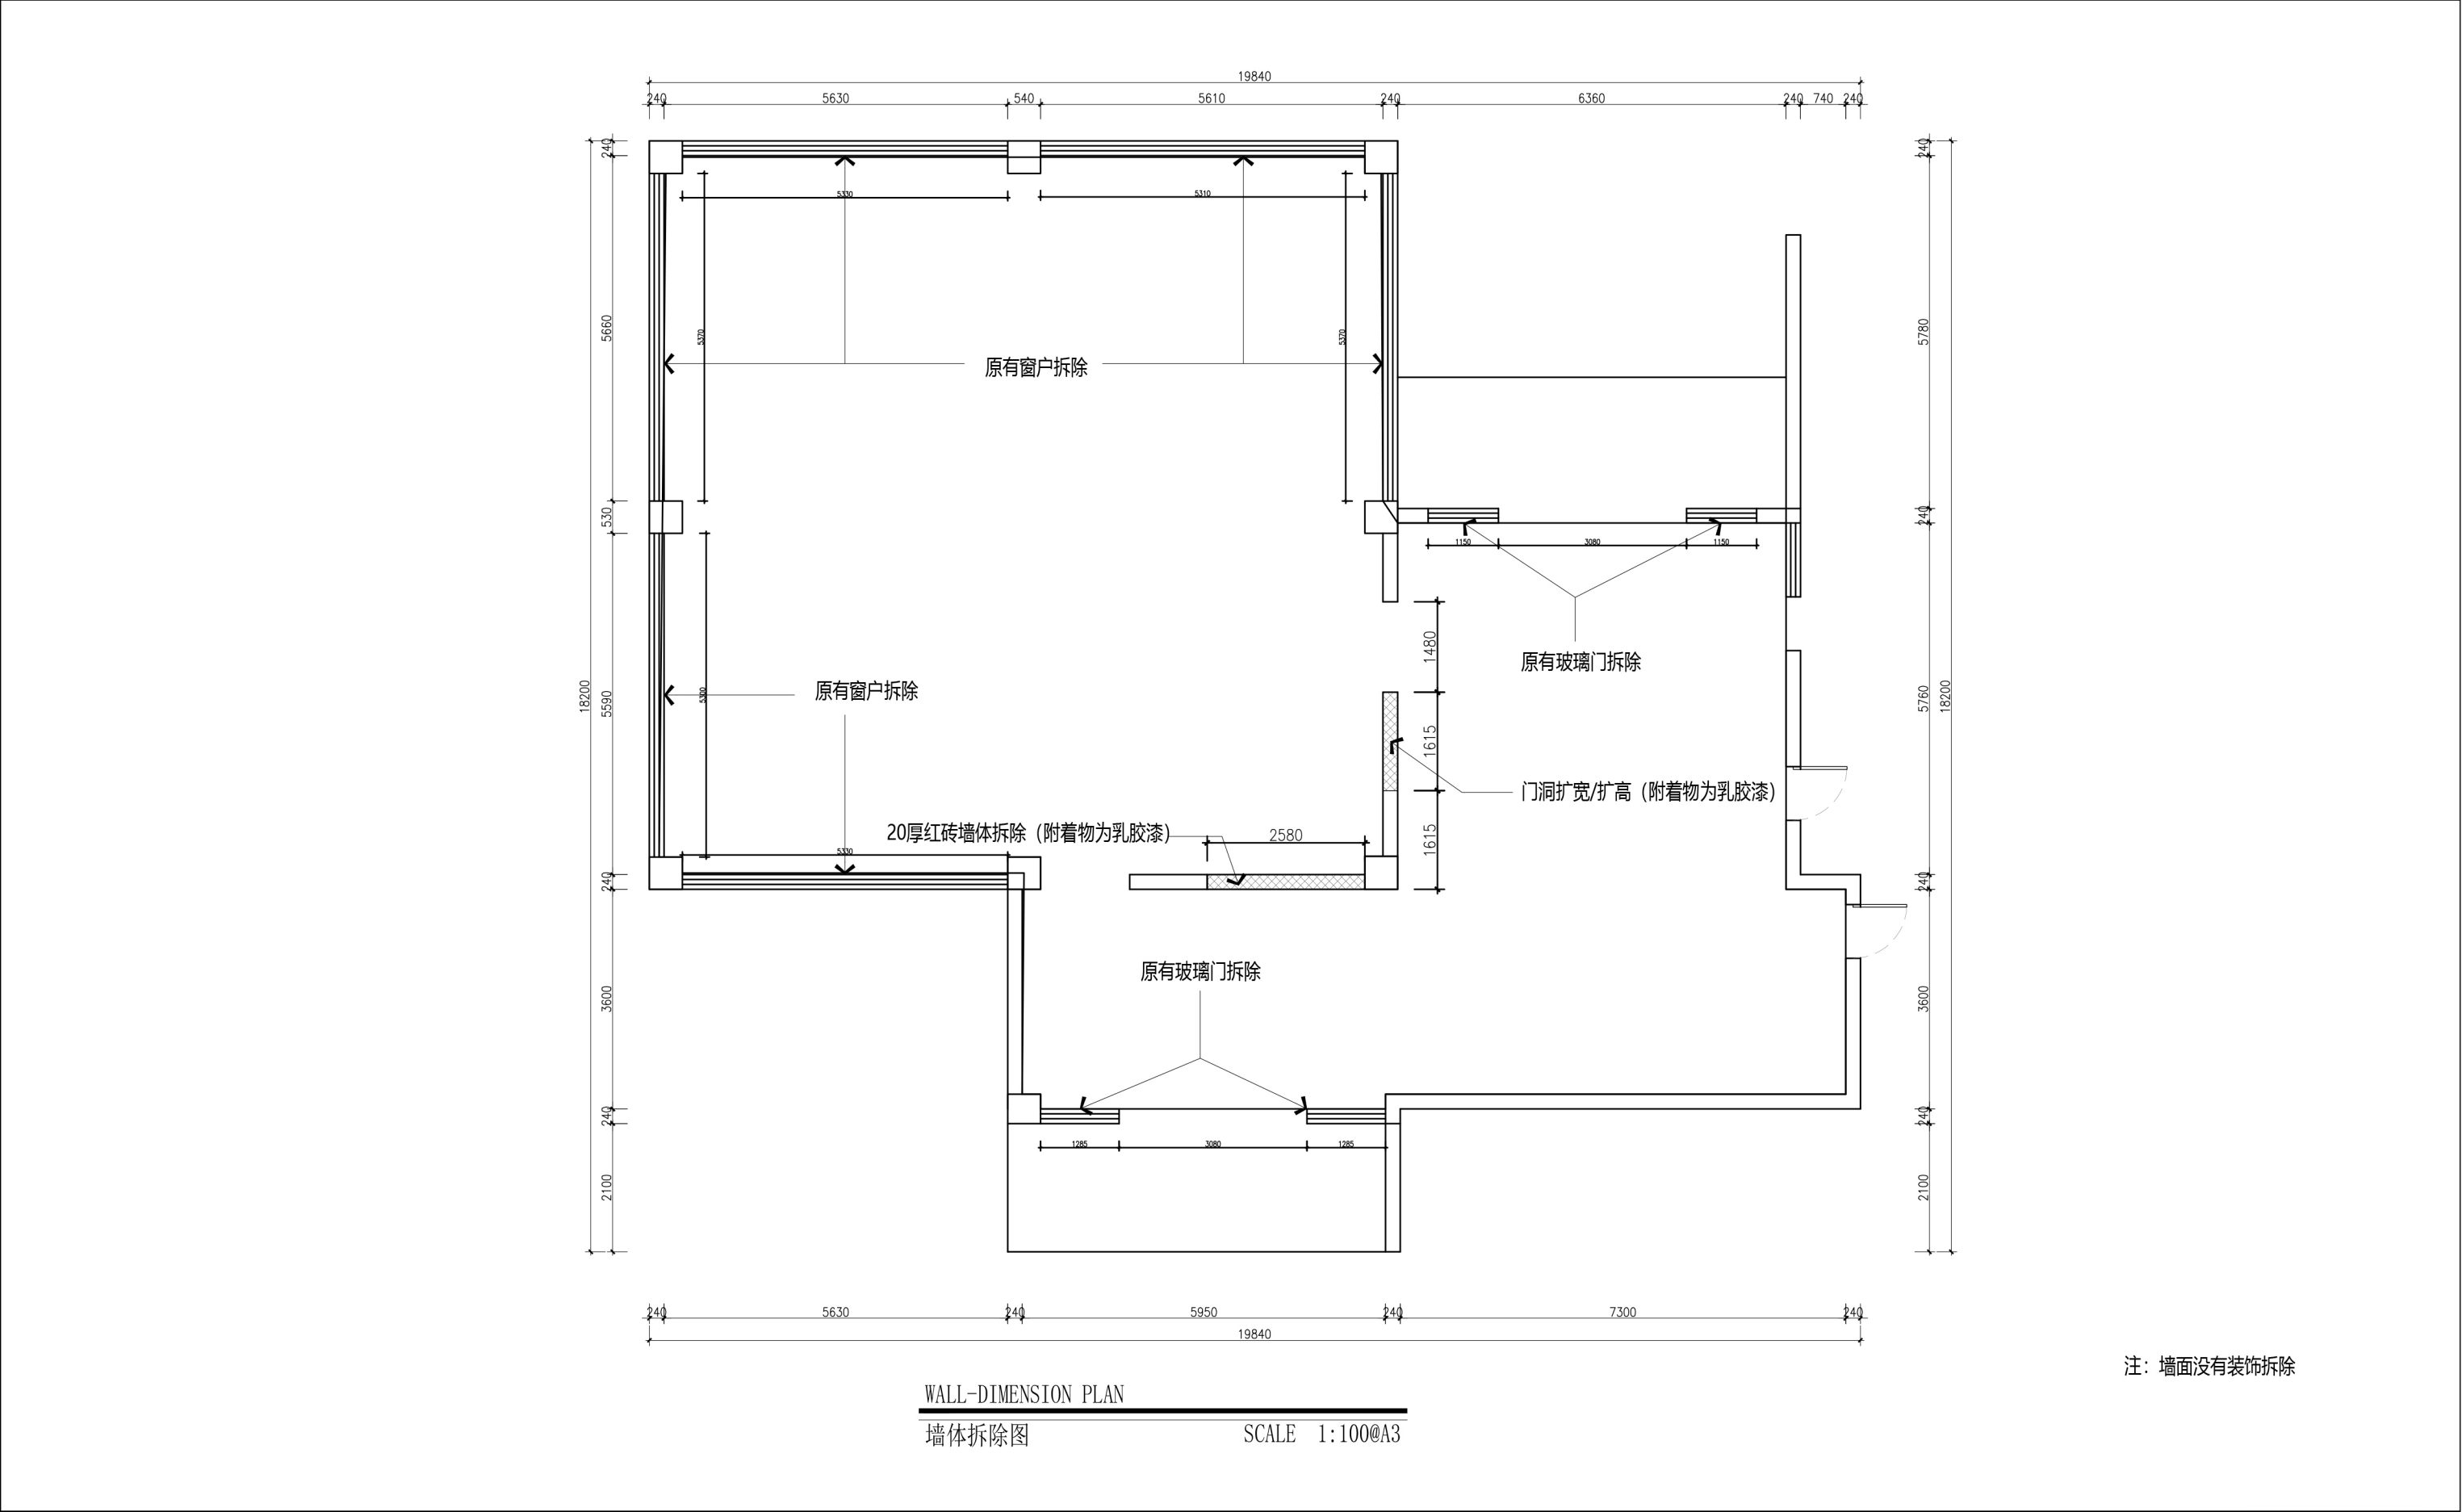

设计单位 Design unit	设计工程	审核 Reviewed	2 2 2		单位出图专用章 Issue Seal	制图 Drawm		比例 Proportion	1 : 1 0 0
工程地址 Australia	0	设计总负责 Chief designer	2 2 2			校对 Checked		图名 Title	墙体拆除图
房号 House number	0	设计 Designed	2 2 2			更新日期 Date updated	2 0 2 6 . 0 6 . 0 6	图号 Drawing number	P L - 0 2

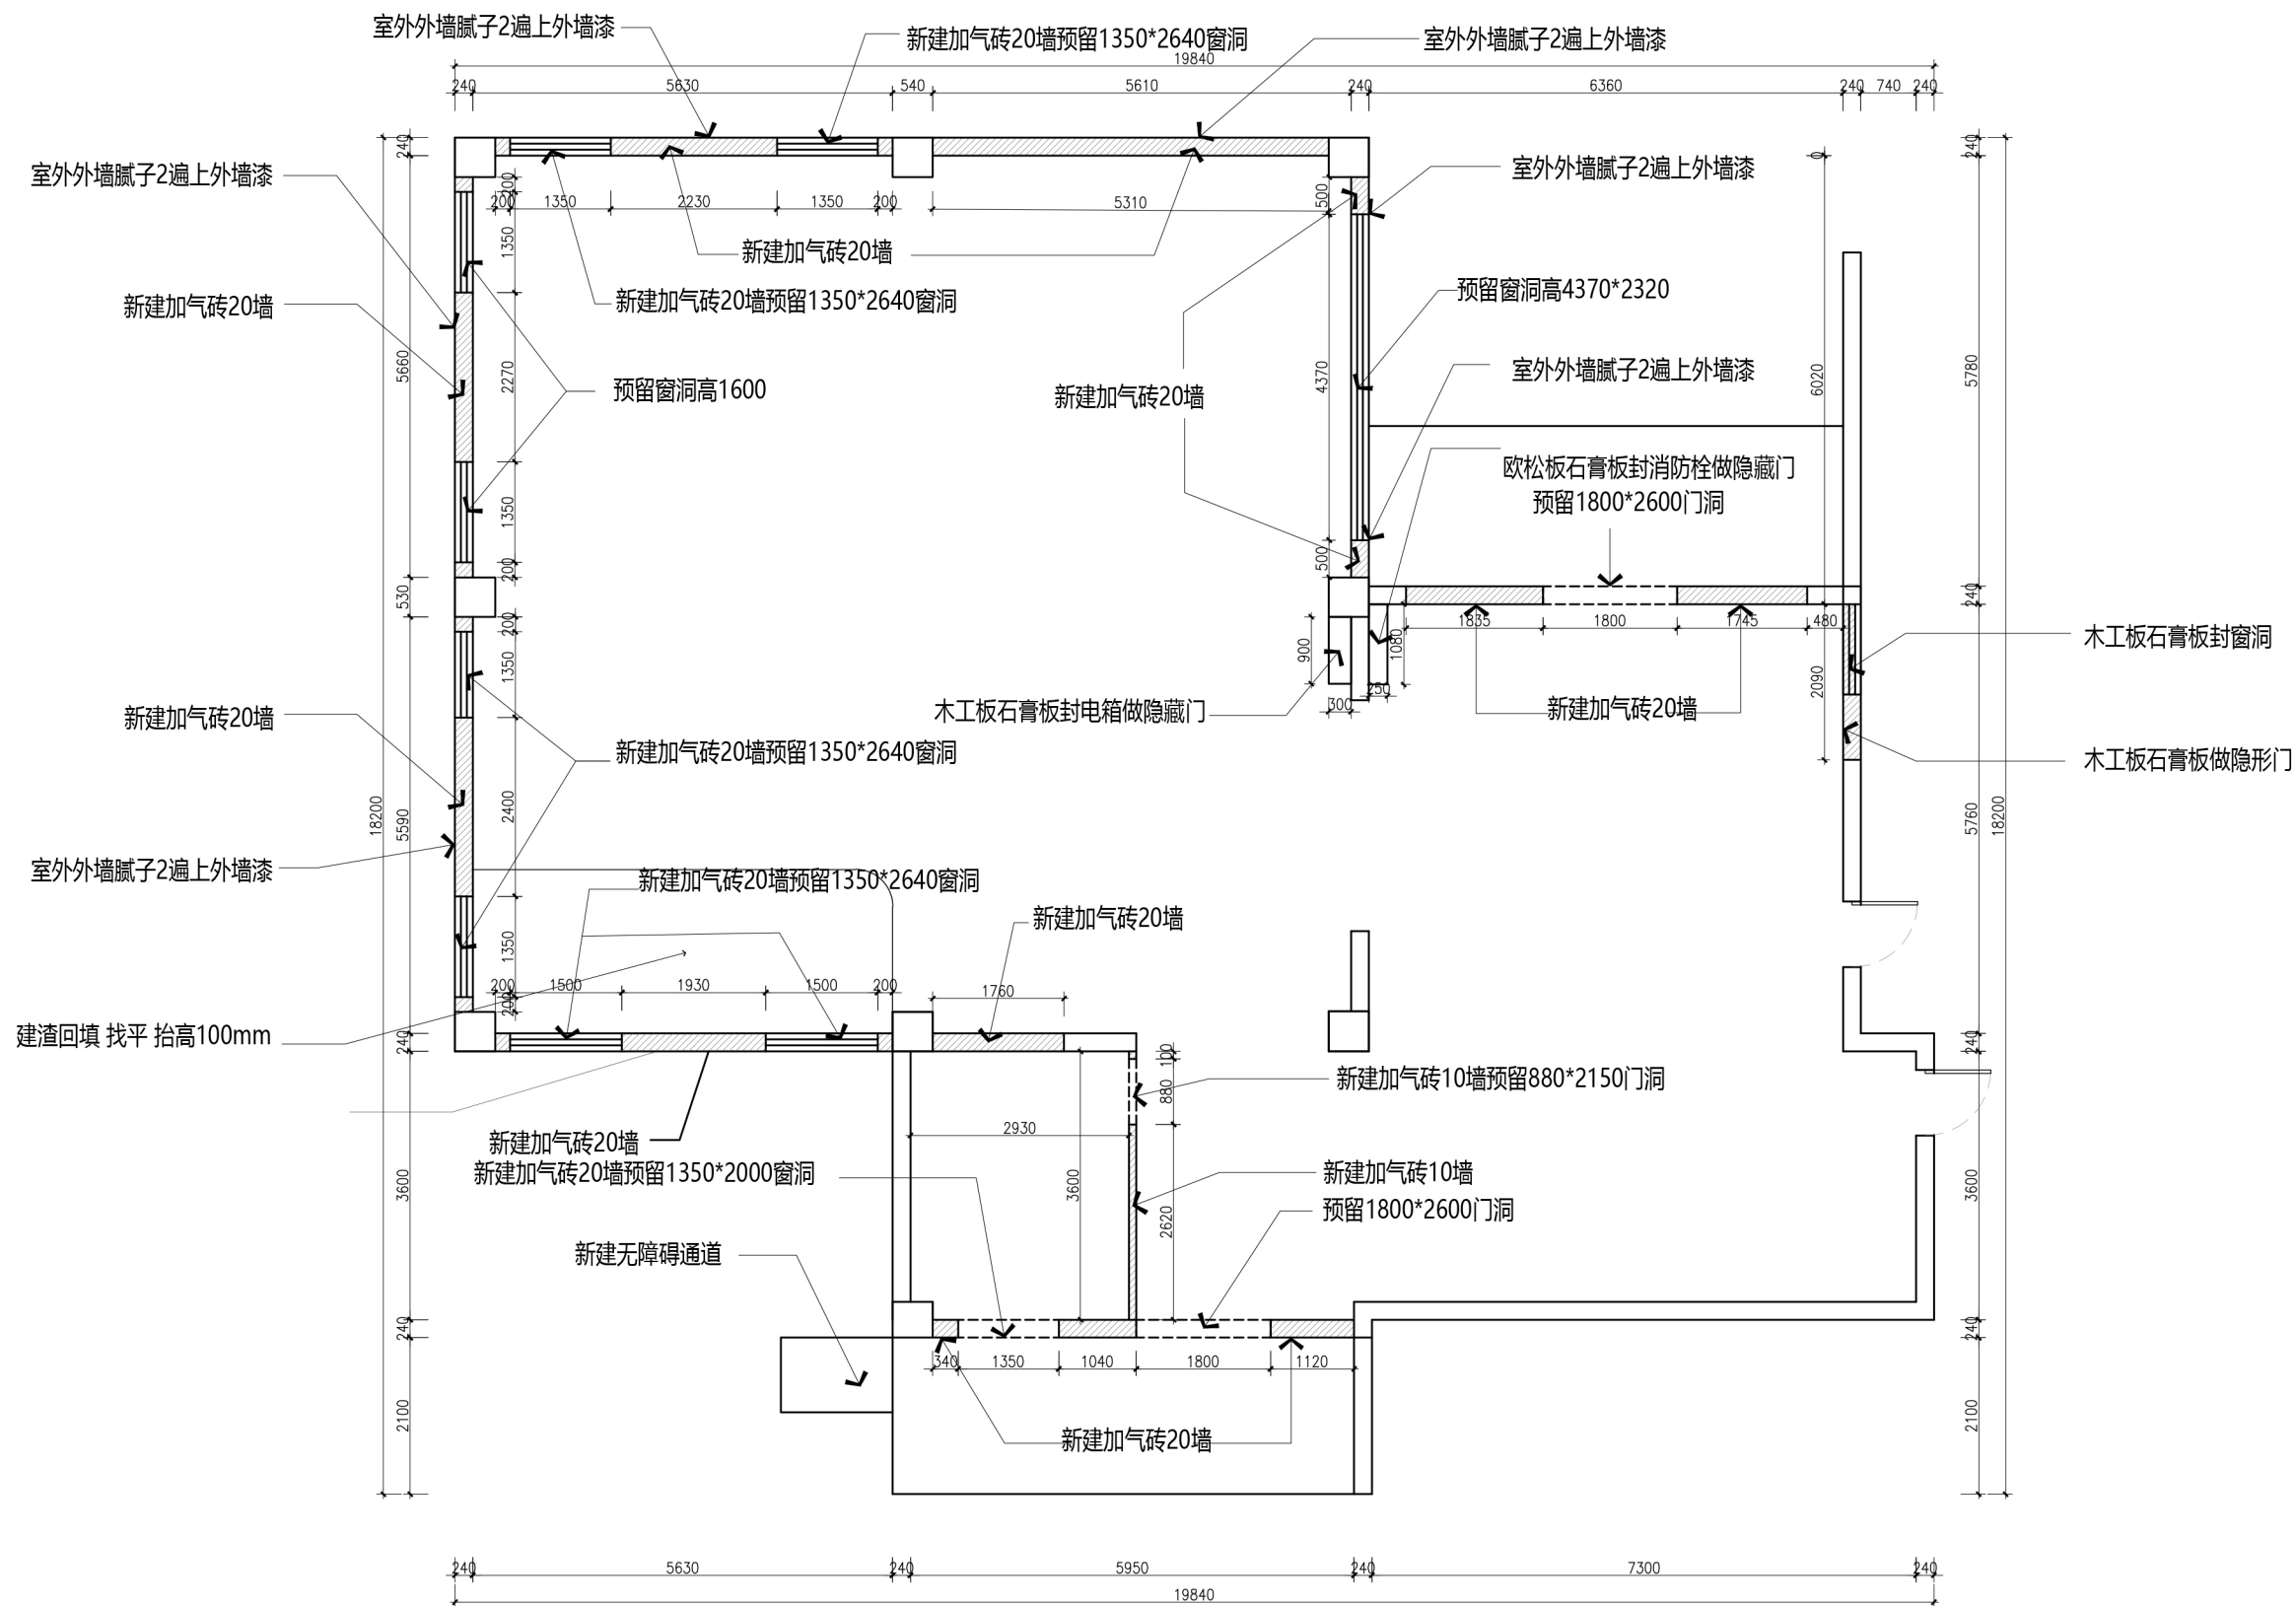


注：新建加气砖墙体砂浆为抗裂砂浆

WALL-DIMENSION PLAN

墙体新建图

SCALE 1:100@A3

设计单位 Design unit	设计工程	审核 Reviewed	2 2 2		单位出图专用章 Issue Seal	制图 Drawm	比例 Proportion	1 : 1 0 0
工程地址 Australia	0	设计总负责 Chief designer	2 2 2			校对 Checked	图名 Title	墙体新建图
房号 House number	0	设计 Designed	2 2 2			更新日期 Date updated	2 0 2 6 . 0 6 . 0 8 Drawing number	P L - 0 3

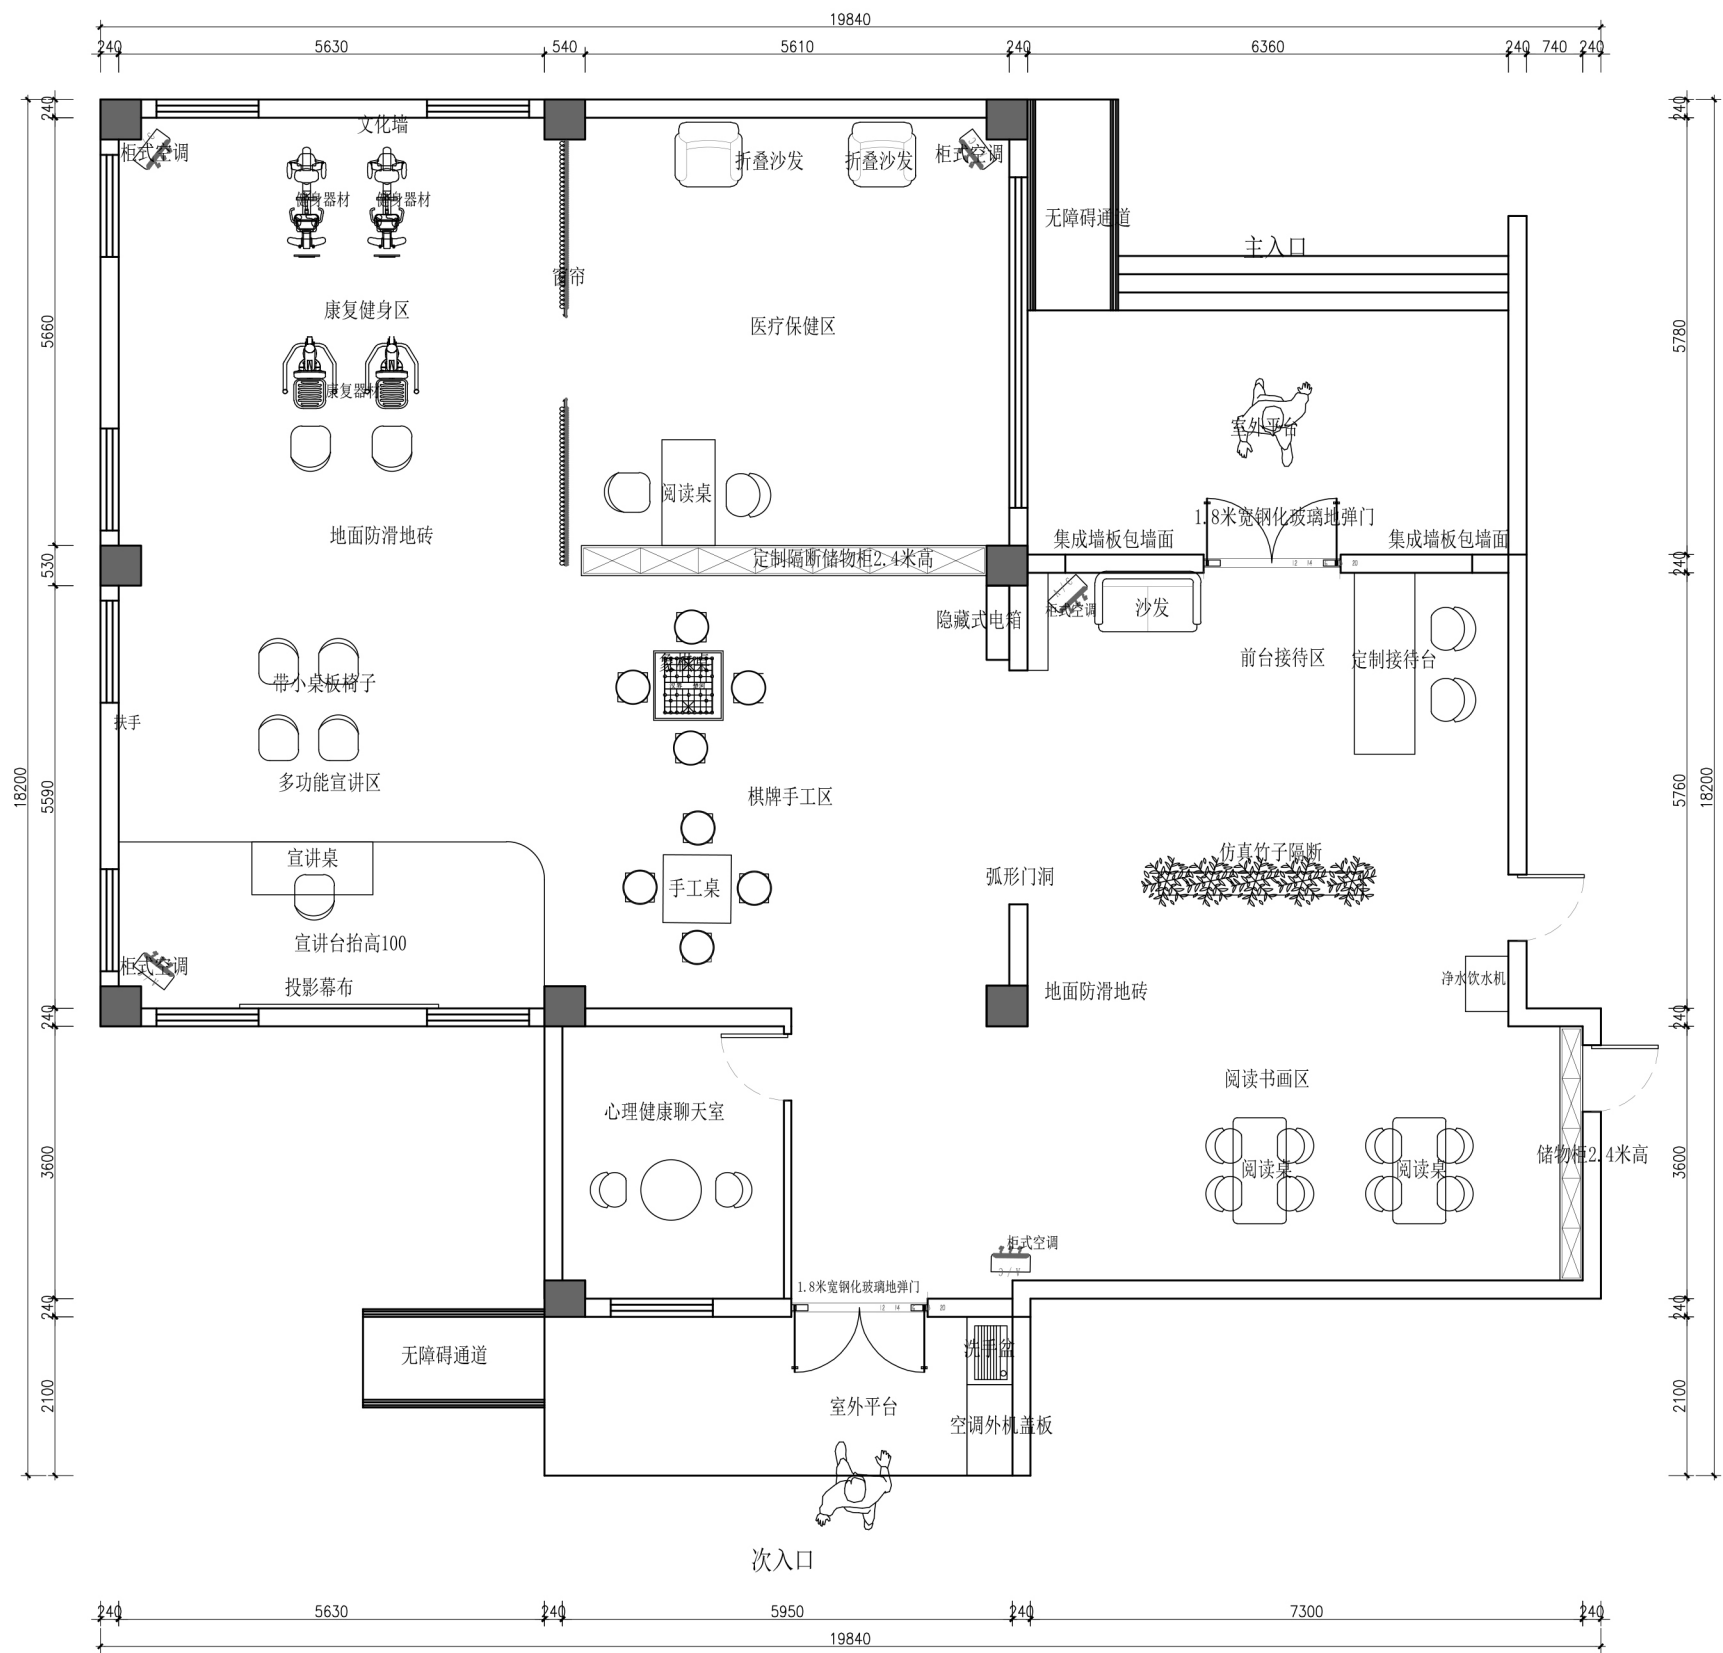


FURNITURE/FIXTURE PLAN

平面布置图


SCALE 1:100@A3

设计单位 Design unit	设计工程	审核 Reviewed	2 2 2		单位出图专用章 Issue Seal	制图 Drawm		比例 Proportion	1 : 1 0 0
工程地址 Australia	0	设计总负责 Chief designer	2 2 2			校对 Checked		图名 Title	平面布置图
房号 House number	5 - 1 - 1	设计 Designed	2 2 2			更新日期 Date updated		图号 Drawing number	P L - 0 4

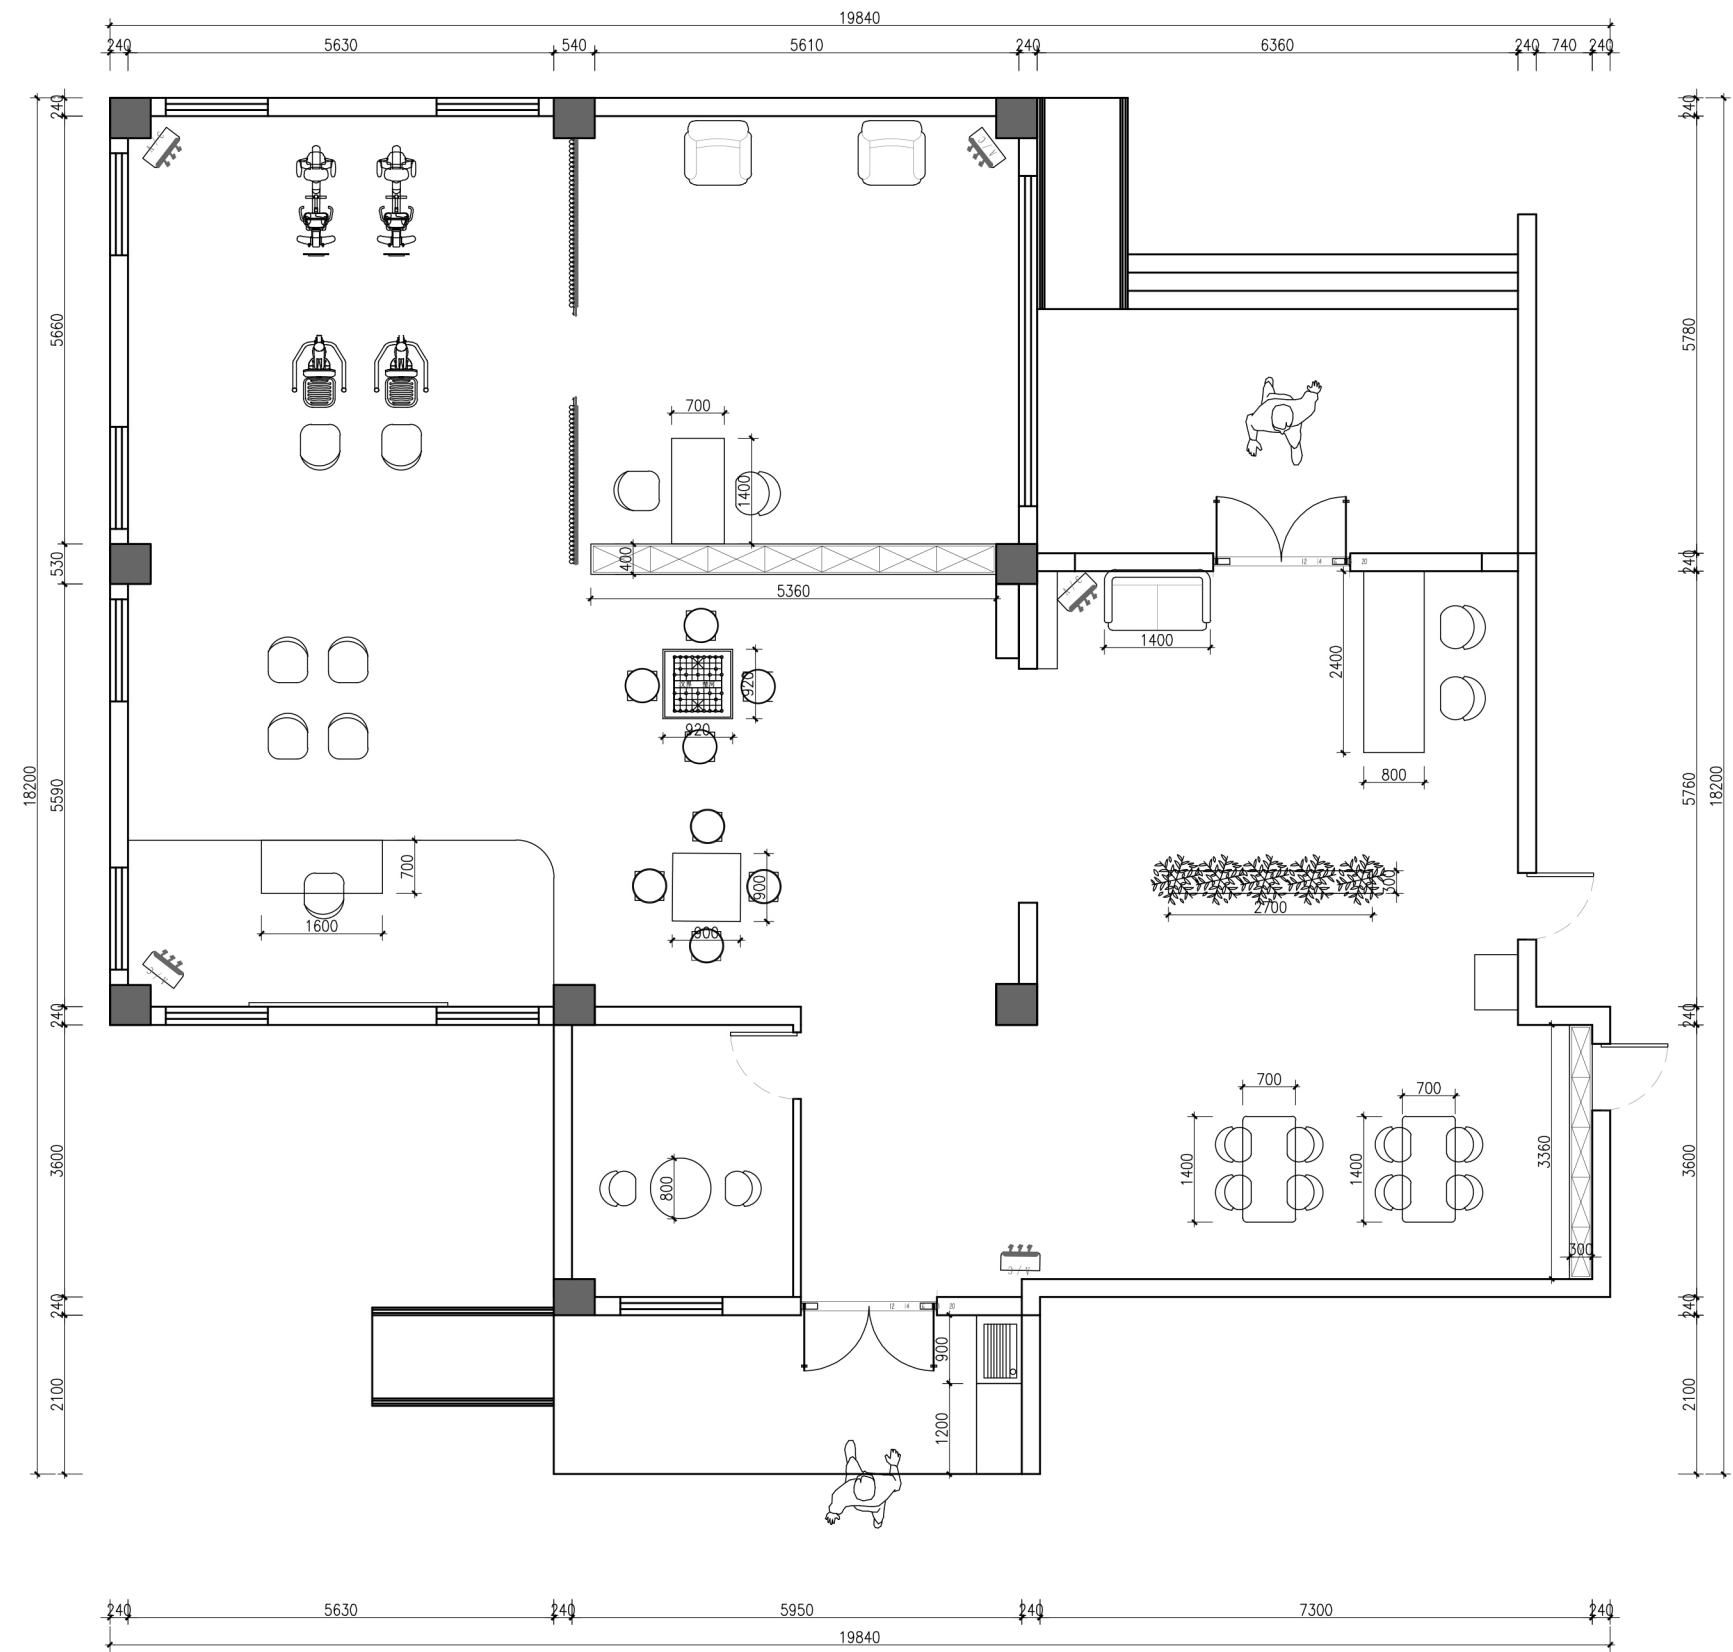

PART PLAN
家具尺寸图
SCALE 1:100@A3


设计单位 Design unit	设计工程	审核 Reviewed	2 2 2	单位出图专用章 Issue Seal	制图 Drawm	比例 Proportion	1 : 1 0 0
工程地址 Australia	0	设计总负责 Chief designer	2 2 2		校对 Checked	图名 Title	家具尺寸图
房号 House number	0	设计 Designed	2 2 2		更新日期 Date updated	2 0 2 6 . 0 6 . 0 5 图号 Drawing number	P L - 0 5

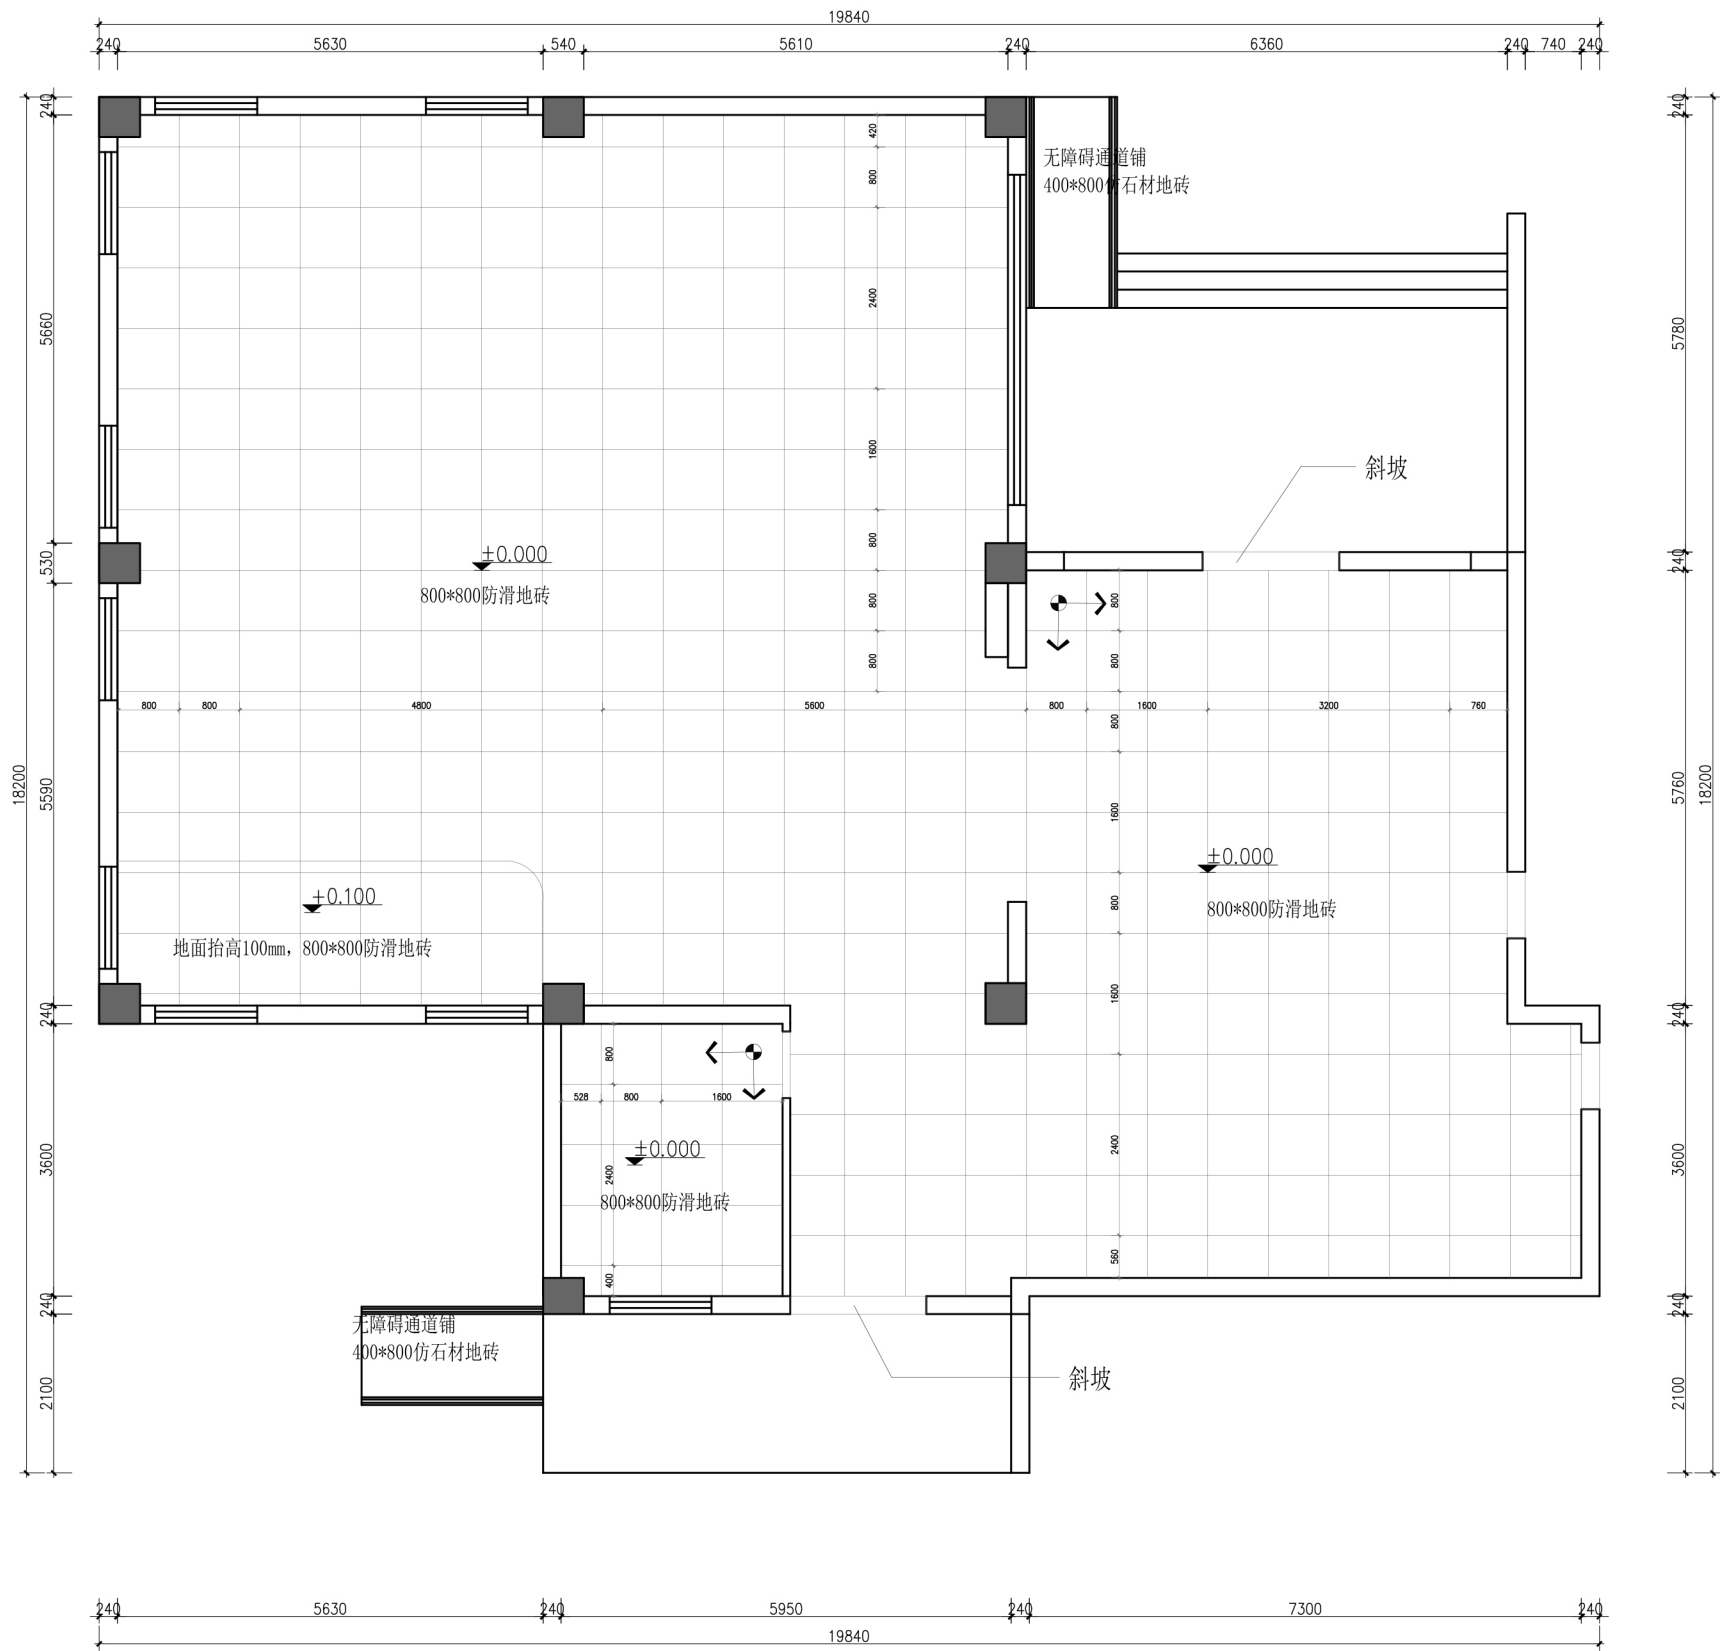

FLOOR FINISHES PLAN


地面铺装图

SCALE 1:100@A3

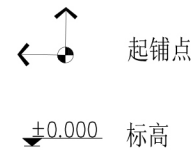

注：1. 踢脚线为实木踢脚线
2. 地砖缝隙美缝剂处理

设计单位 Design unit	设计工程	审核 Reviewed	2 2 2		单位出图专用章 Issue Seal	制图 Drawm		比例 Proportion	1 : 1 0 0
工程地址 Australia	0	设计总负责 Chief designer	2 2 2			校对 Checked		图名 Title	地面铺装图
房号 House number	0	设计 Designed	2 2 2			更新日期 Date updated	2 0 2 6 . 0 6 . 0 6	图号 Drawing number	P L - 0 6

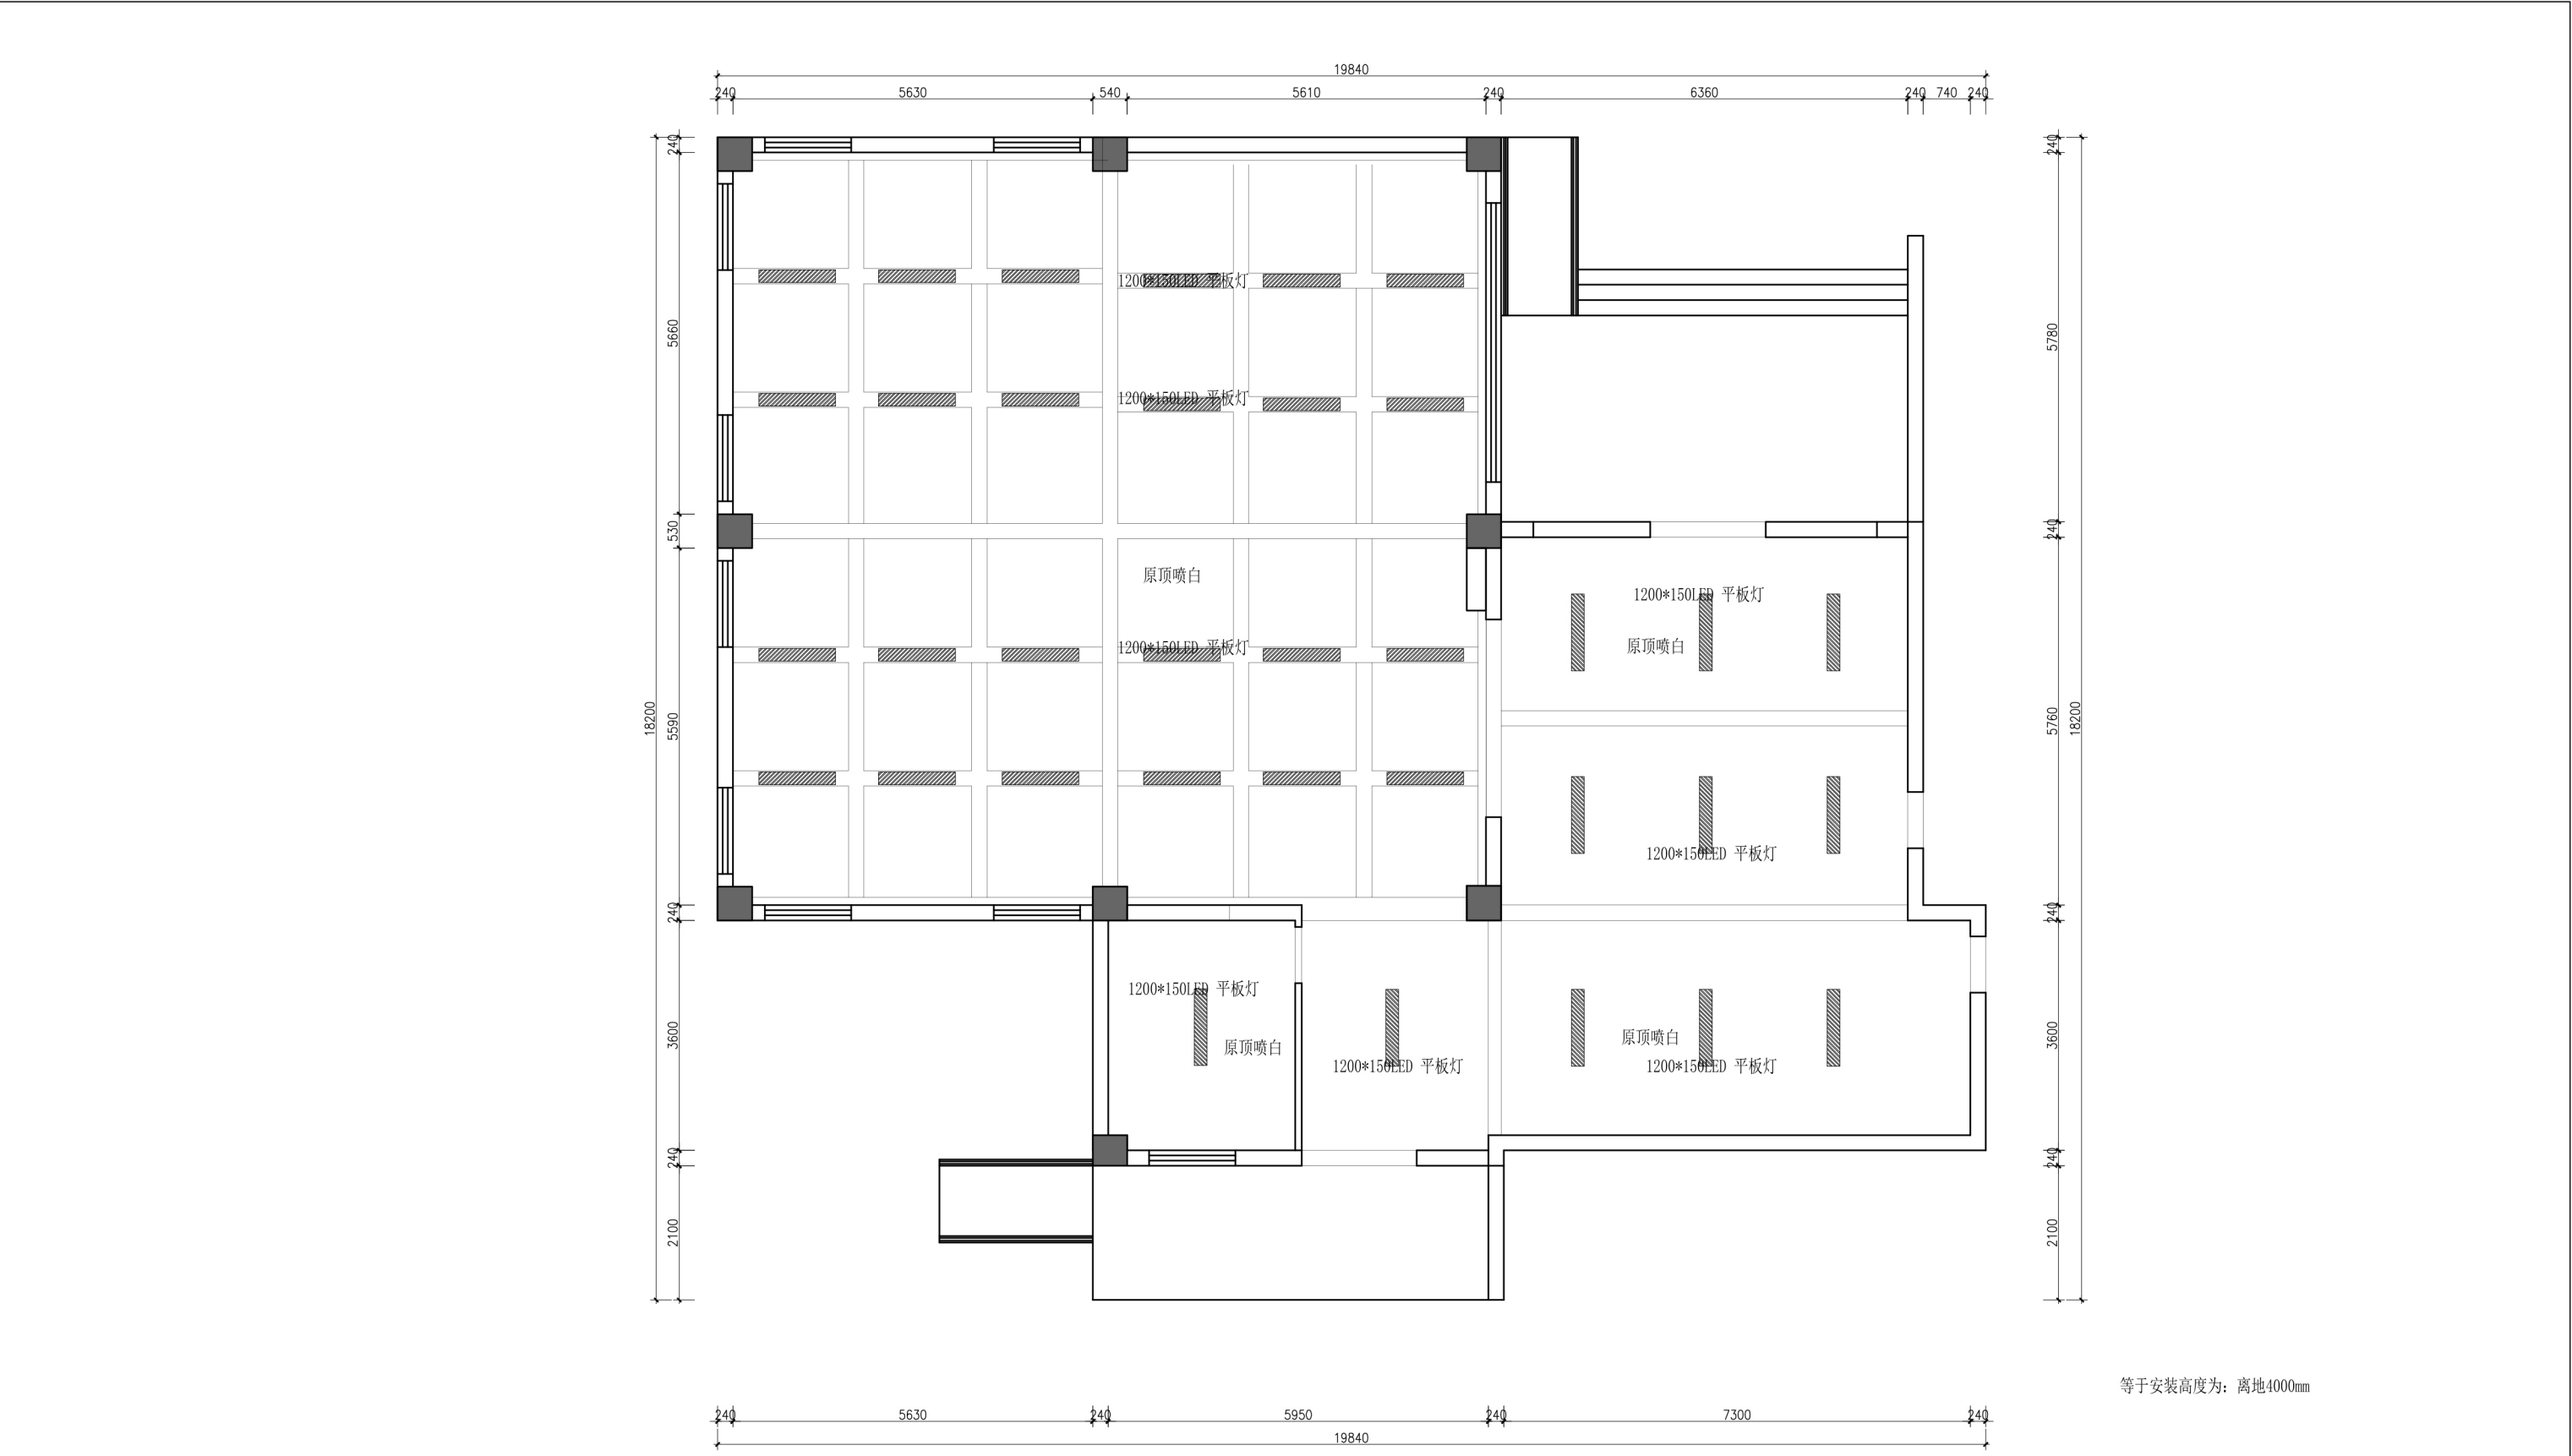


图例	名称
	1200*150LED 塑料黑壳平板灯48W 色温6000K

REFLECTED CEILING PLAN
综合天花图

SCALE 1:100@A3

设计单位 Design unit	设计工程	审核 Reviewed	2 2 2		单位出图专用章 Issue Seal	制图 Drawm		比例 Proportion	1 : 1 0 0
工程地址 Australia	0	设计总负责 Chief designer	2 2 2			校对 Checked		图名 Title	综合天花图
房号 House number	0	设计 Designed	2 2 2			更新日期 Date updated	2 0 2 6 . 0 6 . 0 6	图号 Drawing number	P L - 0 7

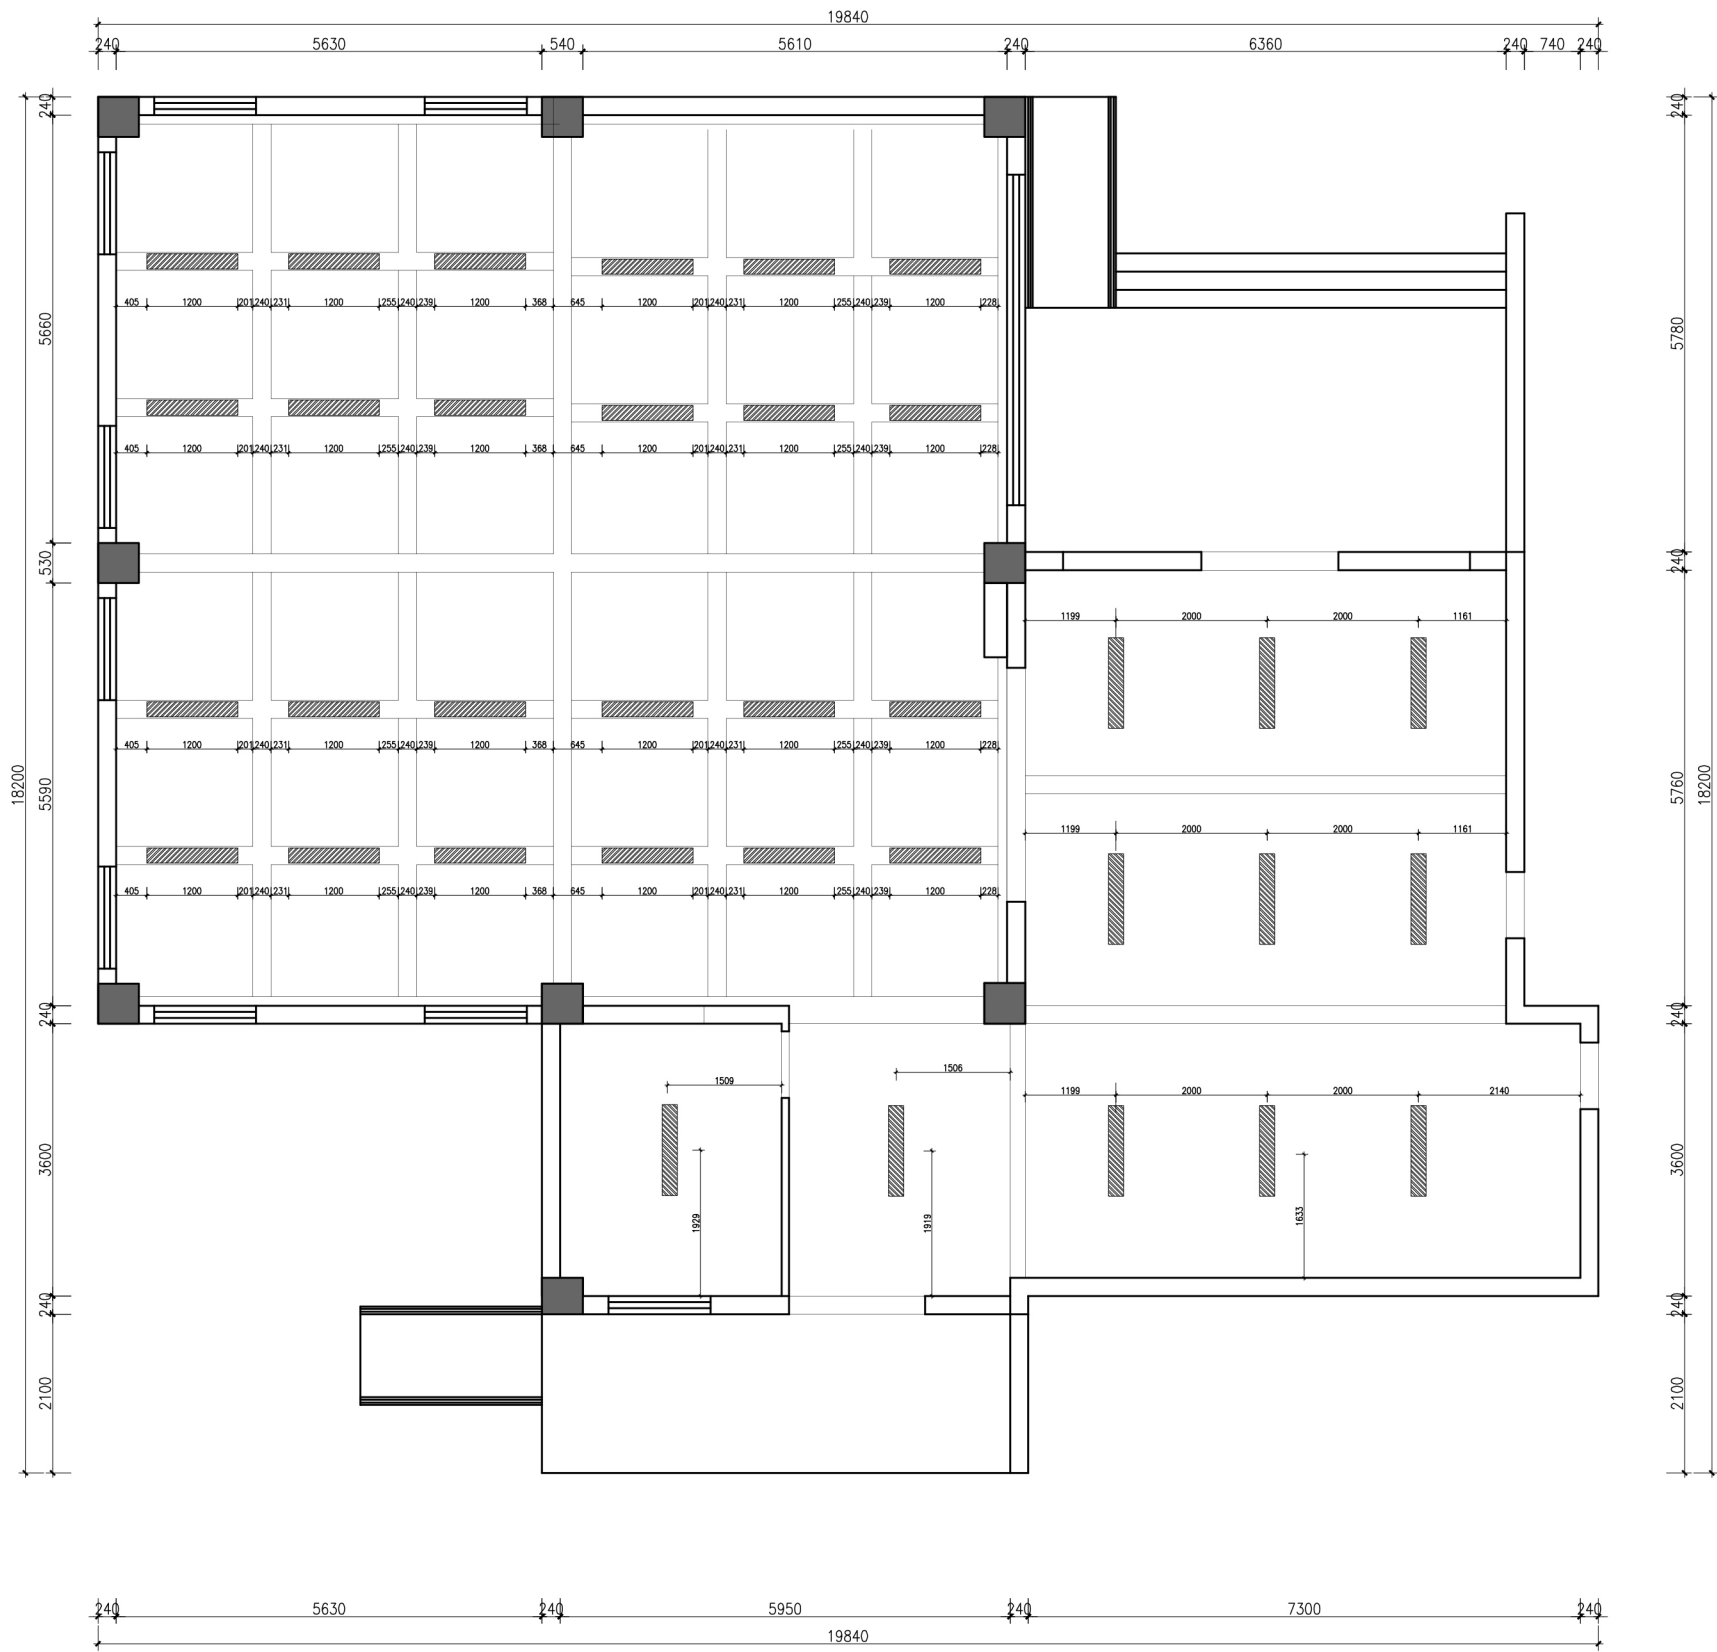


图例	名称
	1200*150LED 塑料黑壳平板灯48W 色温6000K


REFLECTED LIGHT CEILING PLAN
灯具尺寸图

SCALE 1:100@A3


设计单位 Design unit	设计工程	审核 Reviewed	2 2 2		单位出图专用章 Issue Seal	制图 Drawm		比例 Proportion	1 : 1 0 0
工程地址 Australia	0	设计总负责 Chief designer	2 2 2			校对 Checked		图名 Title	灯具尺寸图
房号 House number	0	设计 Designed	2 2 2			更新日期 Date updated	2 0 2 6 . 0 6 . 0 8	图号 Drawing number	P L - 0 8

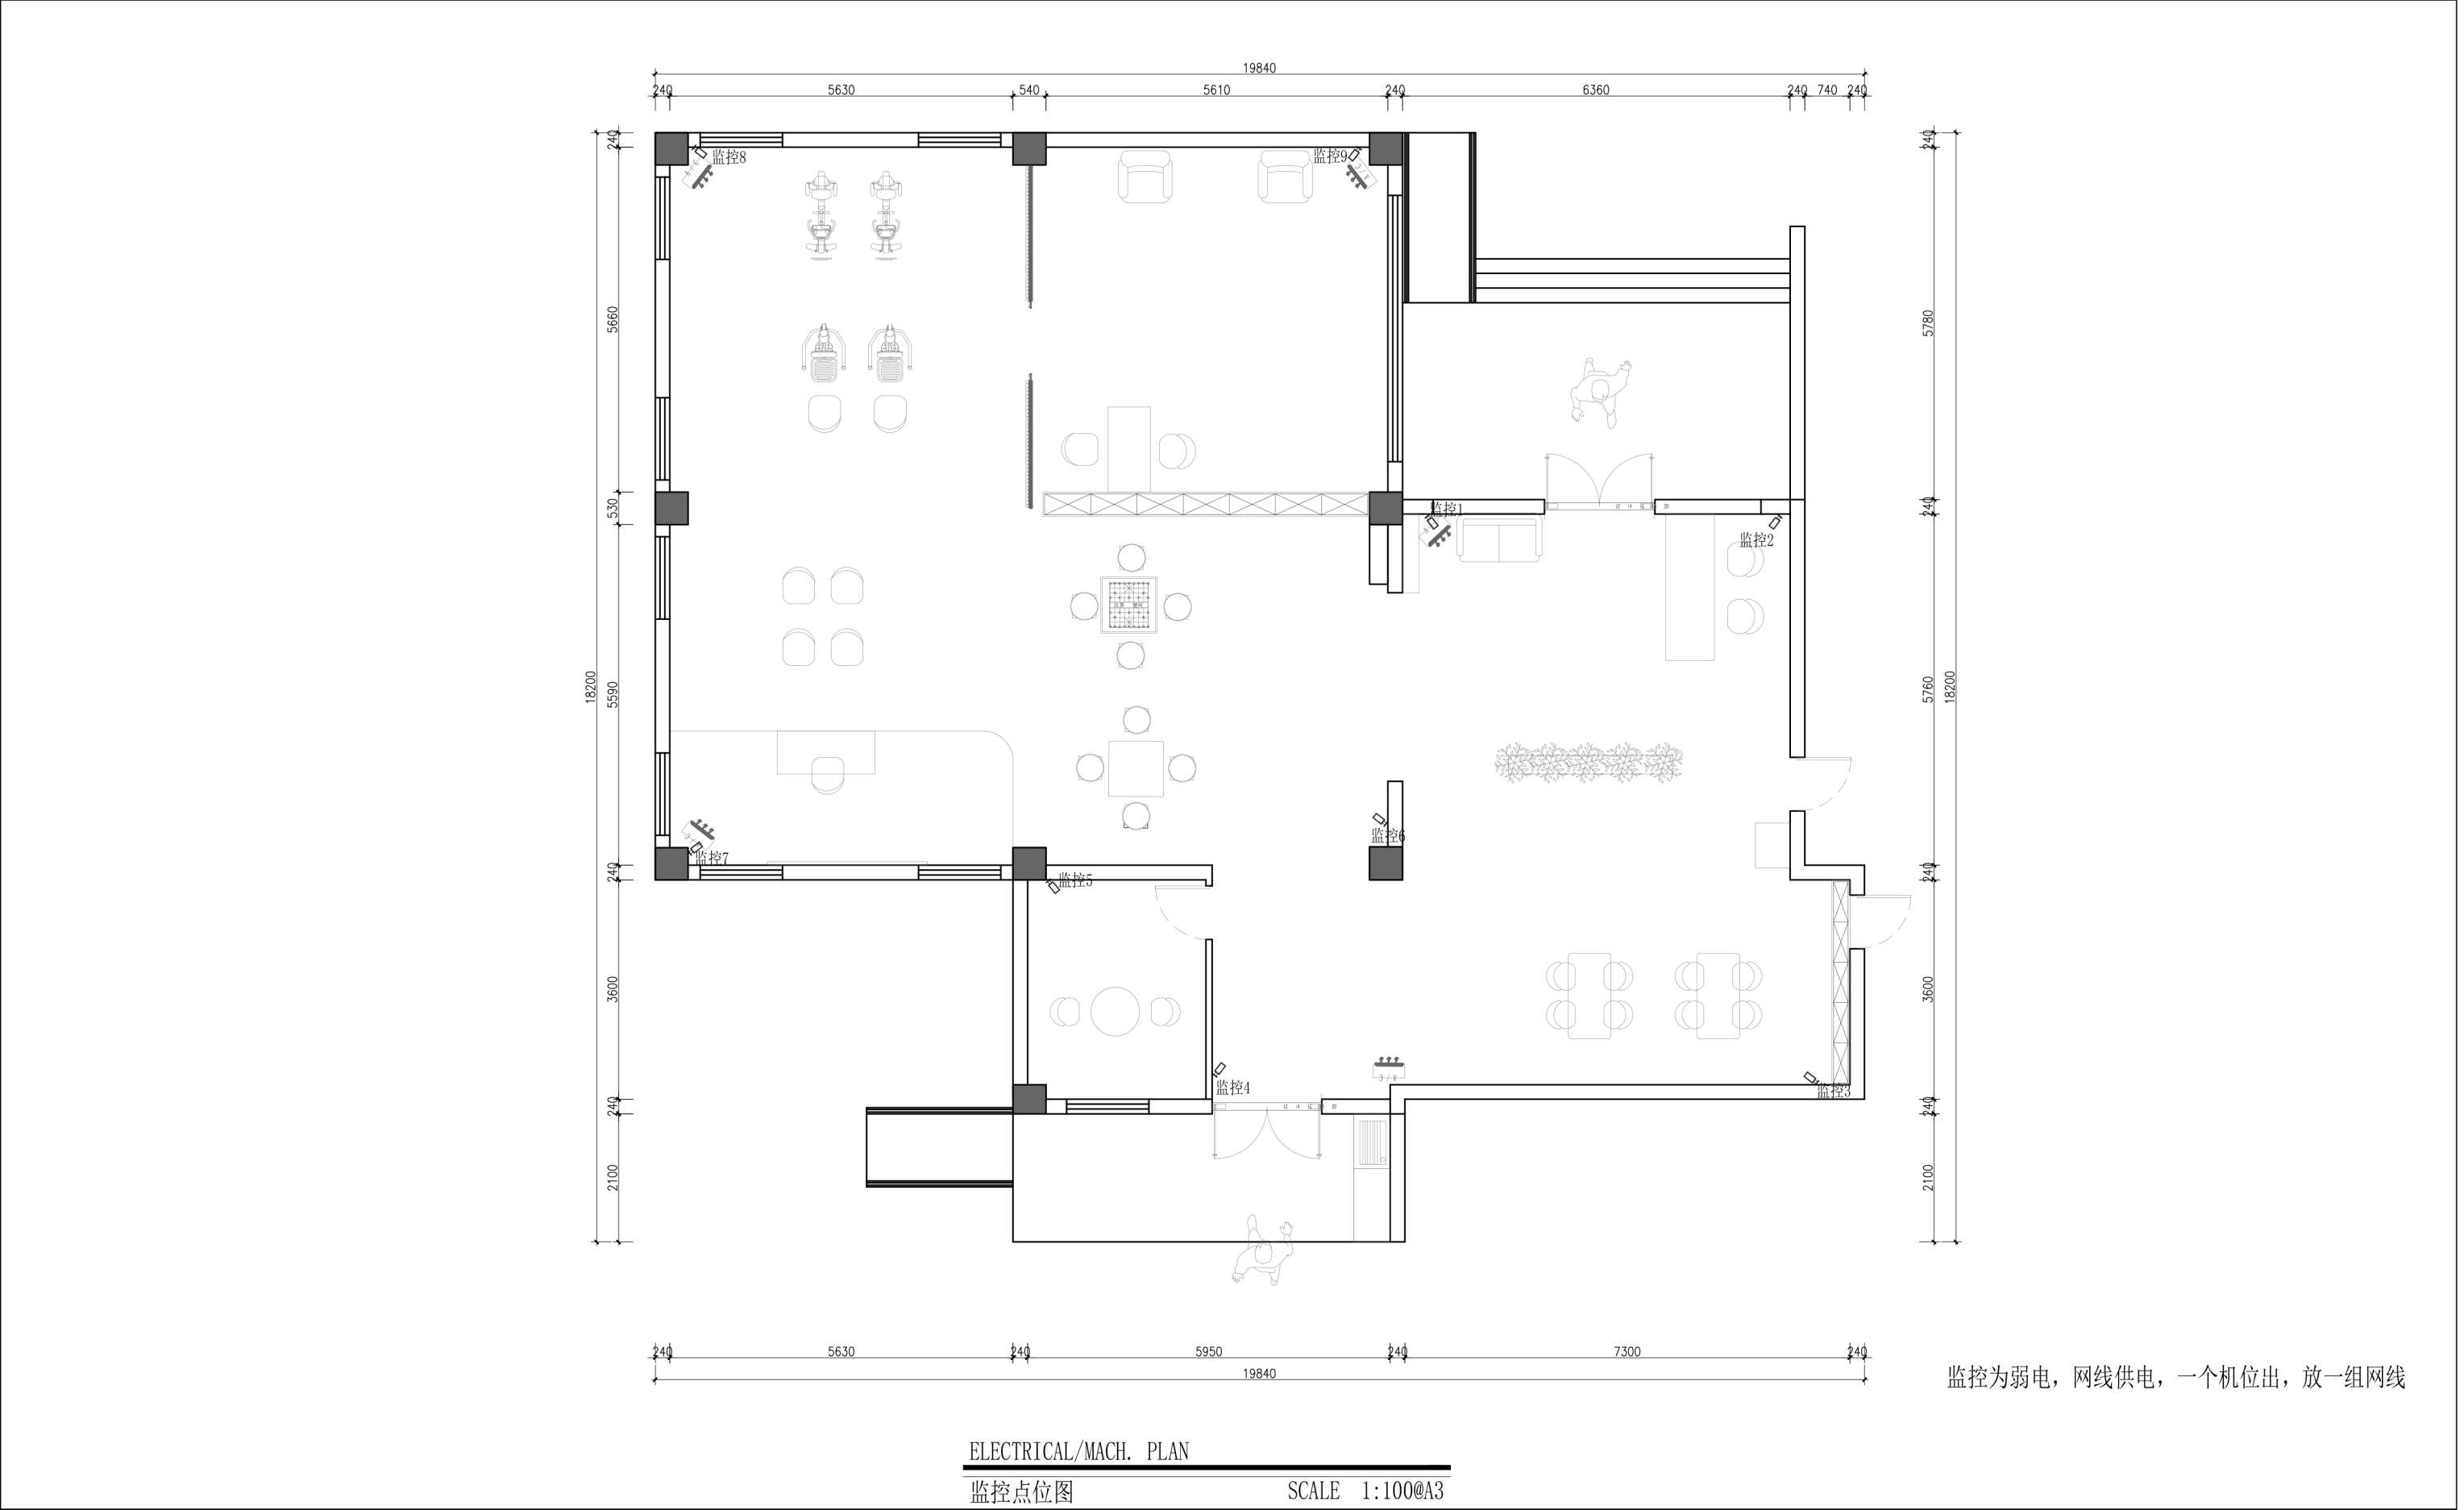

设计单位 Design unit	设计工程	审核 Reviewed	2 2 2		单位出图专用章 Issue Seal	制图 Drawm	2 2 2	比例 Proportion	1 : 1 0 0
工程地址 Australia	0	设计总负责 Chief designer	2 2 2			校对 Checked	2 2 2	图名 Title	强电点位图
房号 House number	0	设计 Designed	2 2 2			更新日期 Date updated	2 0 2 6 . 0 6 . 0	图号 Drawing number	P L - 0 9

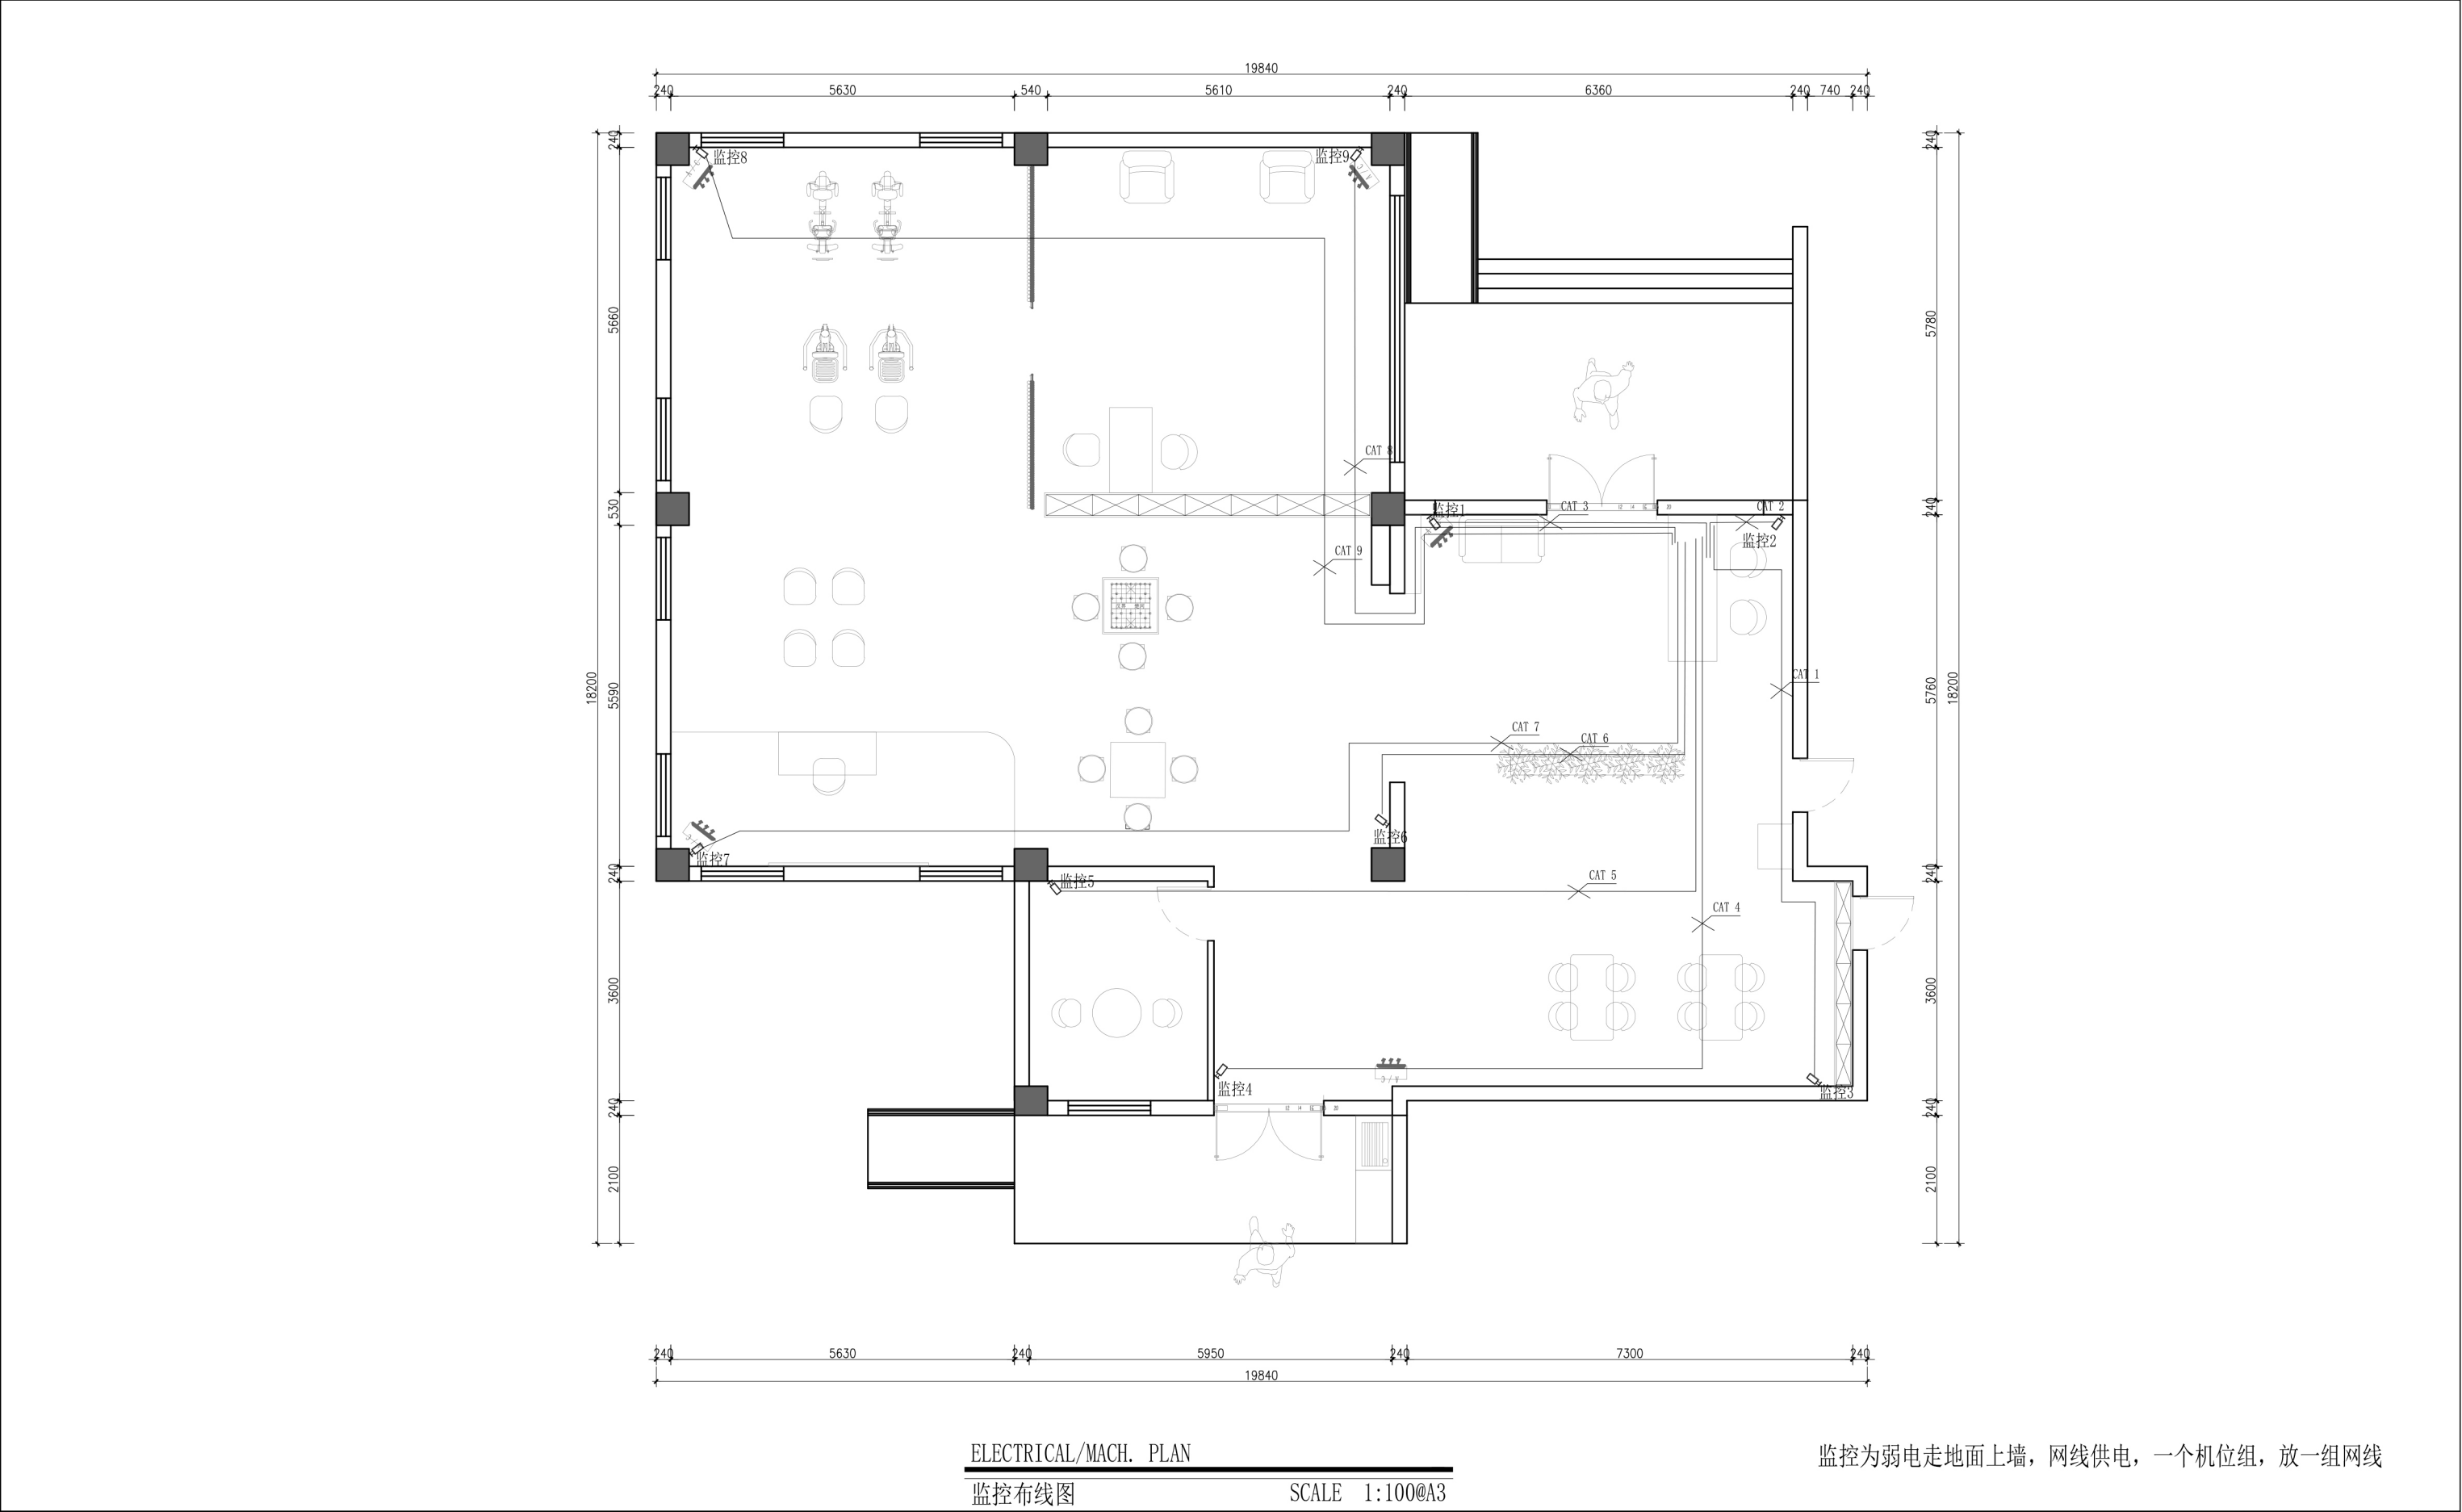


ELECTRICAL/MACH. PLAN									
监控布线图									
SCALE 1:100@A3									
设计单位 Design unit	设计工程	审核 Reviewed	2 2 2		单位出图专用章 Issue Seal	制图 Drawm	2 2 2	比例 Proportion	1 : 1 0 0
工程地址 Australia	0	设计总负责 Chief designer	2 2 2			校对 Checked	2 2 2	图名 Title	监控布线图
房号 House number	0	设计 Designed	2 2 2			更新日期 Date updated	2 0 2 6 . 0 6 . 0 6	图号 Drawing number	P L - 1 0

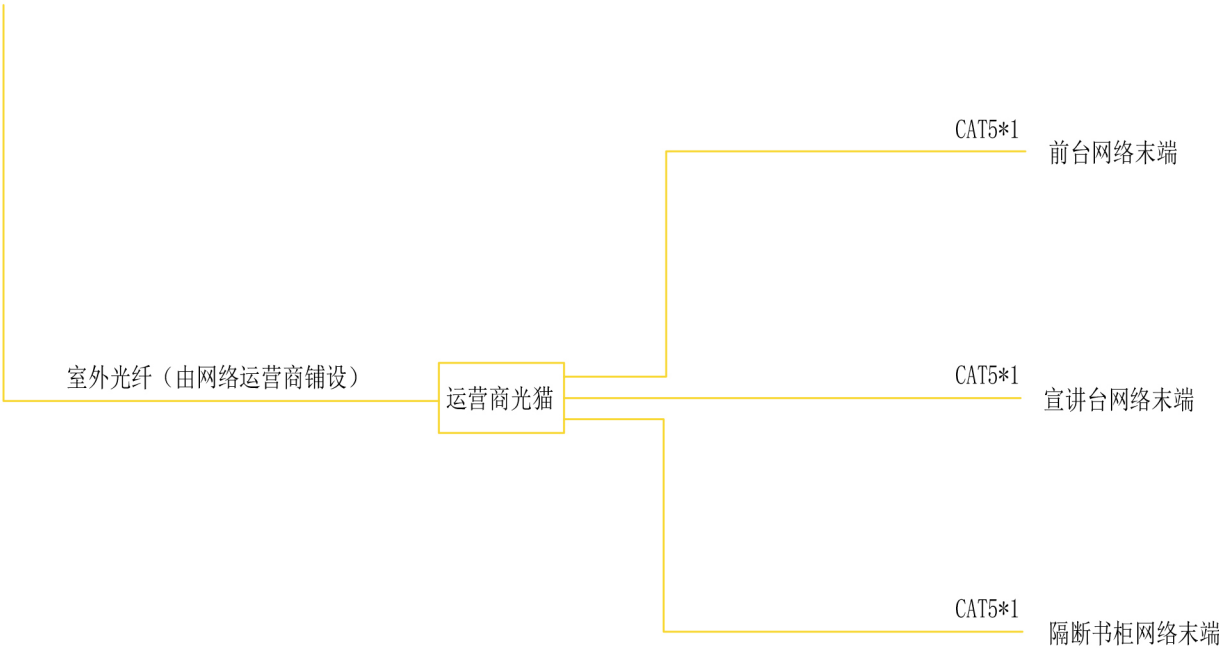

ELECTRICAL/MACH. PLAN

弱电系统图 SCALE 1:100@A3

设计单位 Design unit	设计工程	审核 Reviewed	2 2 2		单位出图专用章 Issue Seal	制图 Drawm	2 2 2	比例 Proportion	1 : 1 0 0
工程地址 Australia	0	设计总负责 Chief designer	2 2 2			校对 Checked	2 2 2	图名 Title	弱电系统图
房号 House number	0	设计 Designed	2 2 2			更新日期 Date updated	2 0 2 6 . 0 6 . 0 6	图号 Drawing number	P L - 1 2

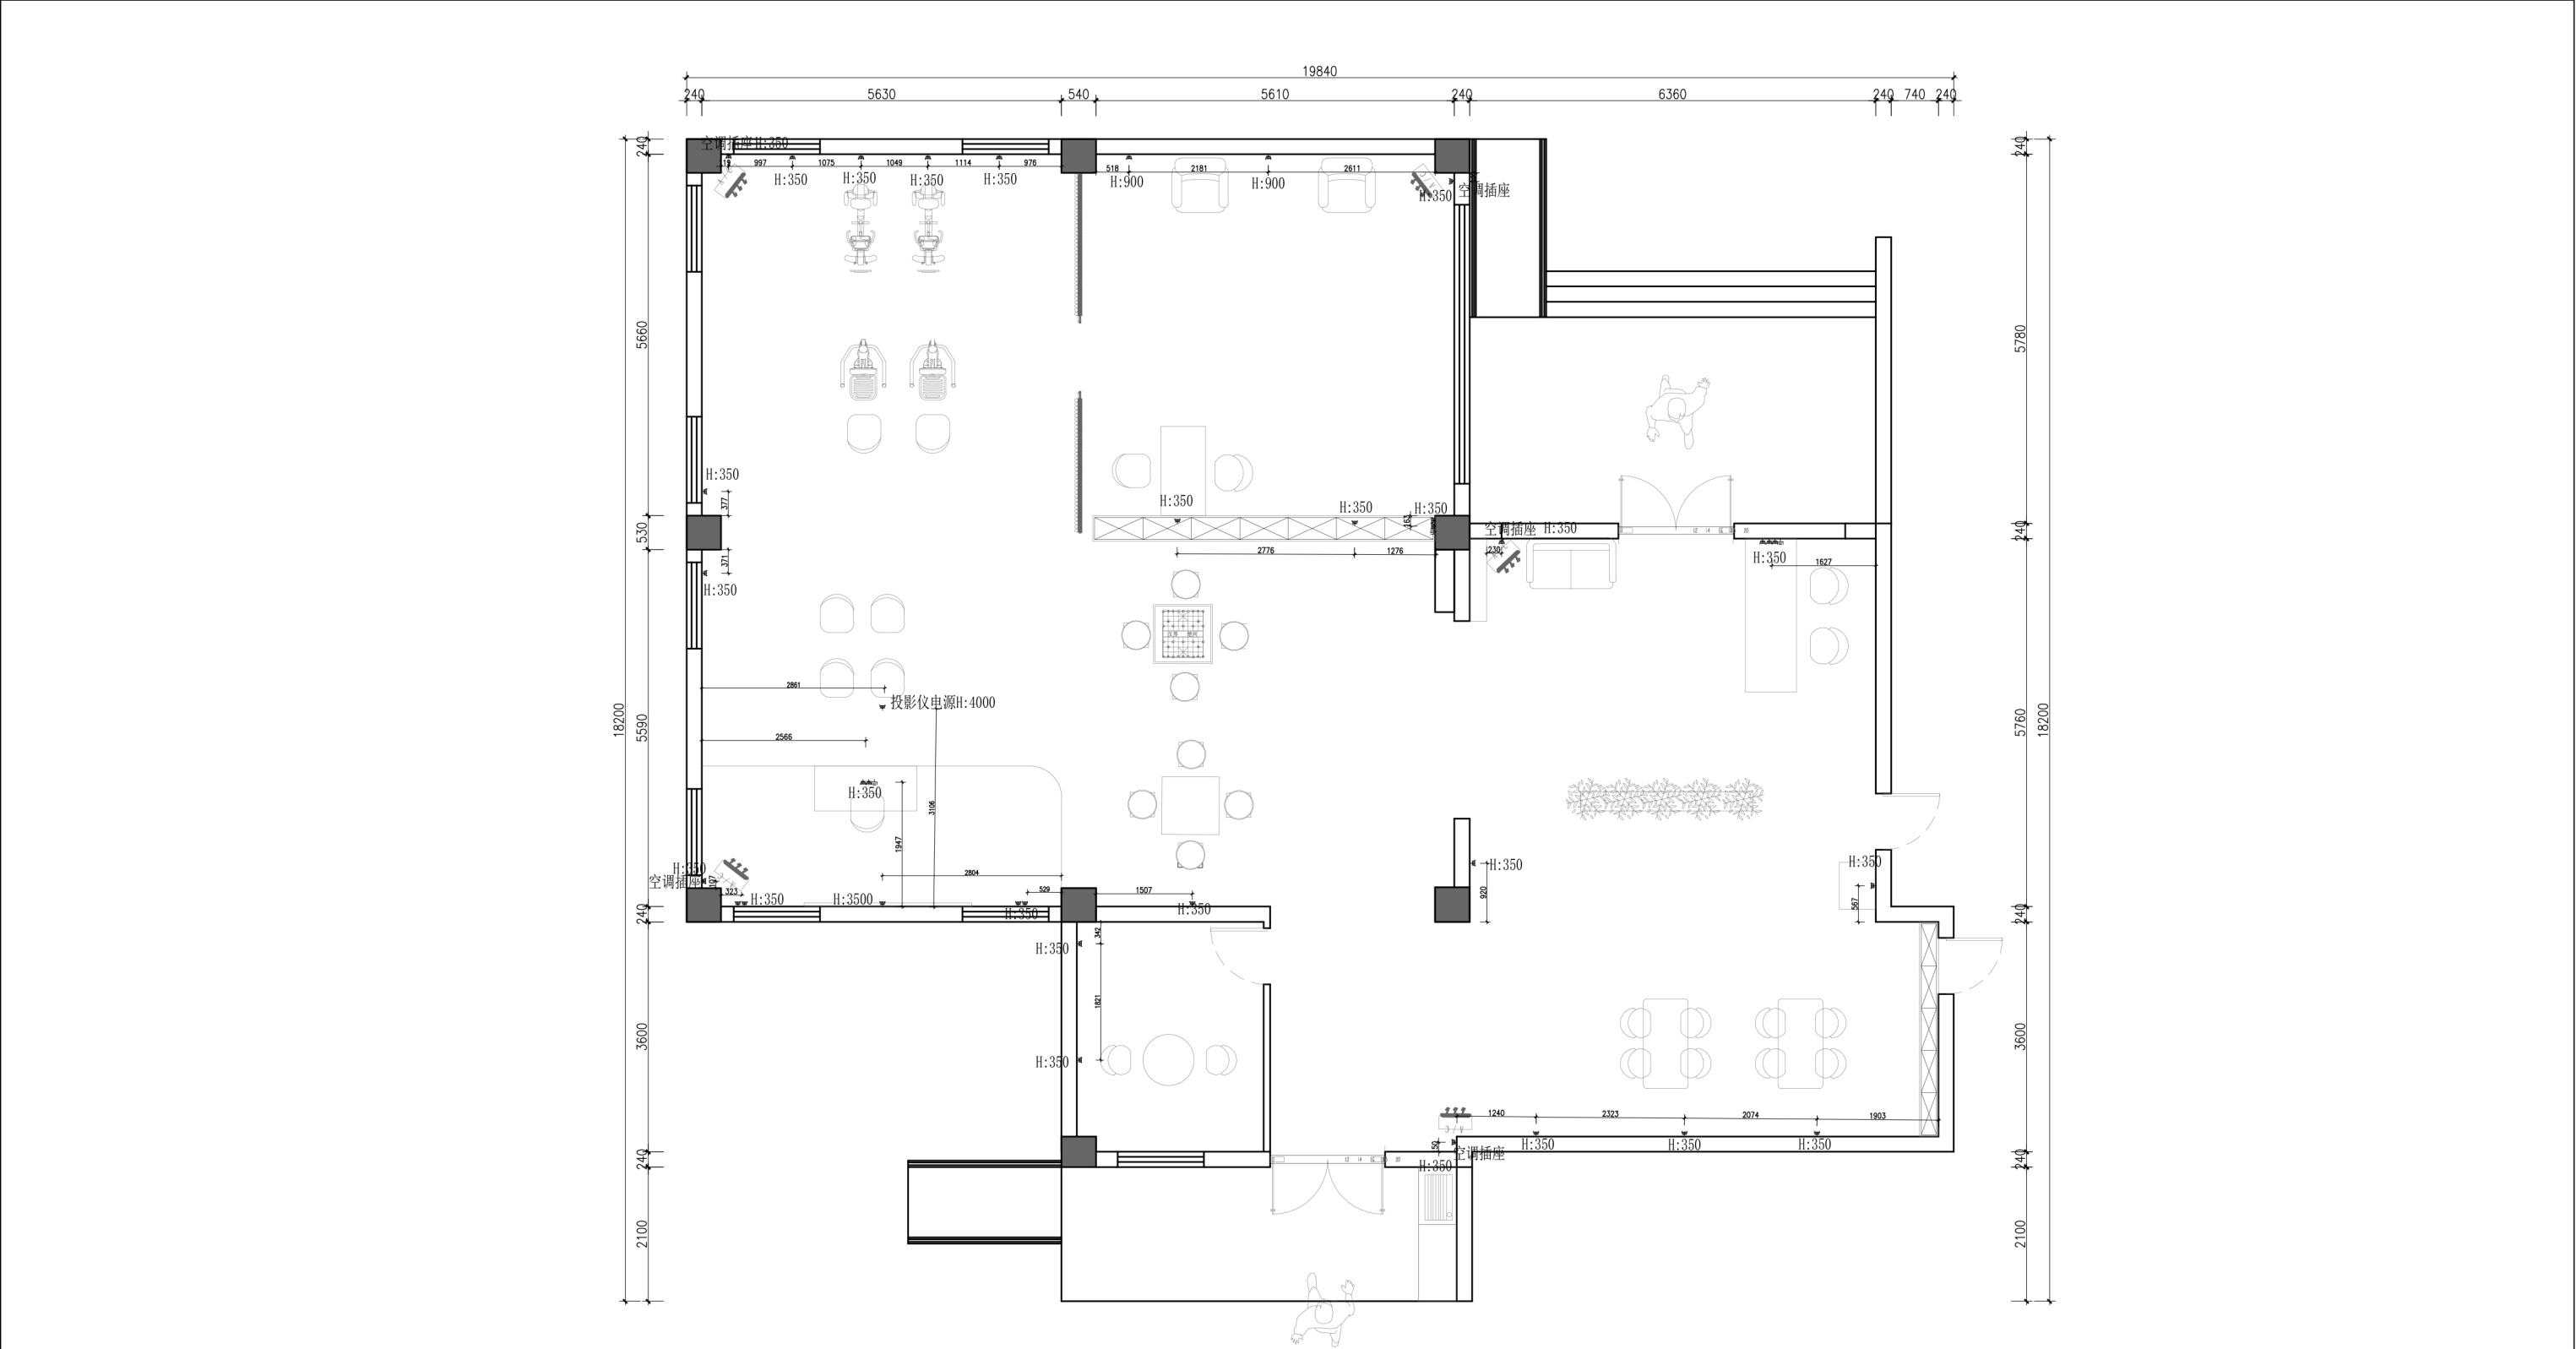

索引图例一览表


图例	名称
	五孔10A插座
	三孔16A插座(空调)
	网络插口

ELECTRICAL/MACH. PLAN
强弱电点位图

SCALE 1:100@A3

H:350 为安装高度
网线和插座线走地 暗装

设计单位 Design unit	设计工程	审核 Reviewed	2 2 2		单位出图专用章 Issue Seal	制图 Drawm	2 2 2	比例 Proportion	1 : 1 0 0
工程地址 Australia	0	设计总负责 Chief designer	2 2 2			校对 Checked	2 2 2	图名 Title	强电点位图
房号 House number	0	设计 Designed	2 2 2			更新日期 Date updated	2 0 2 6 . 0 6 . 0	图号 Drawing number	P L - 1 3

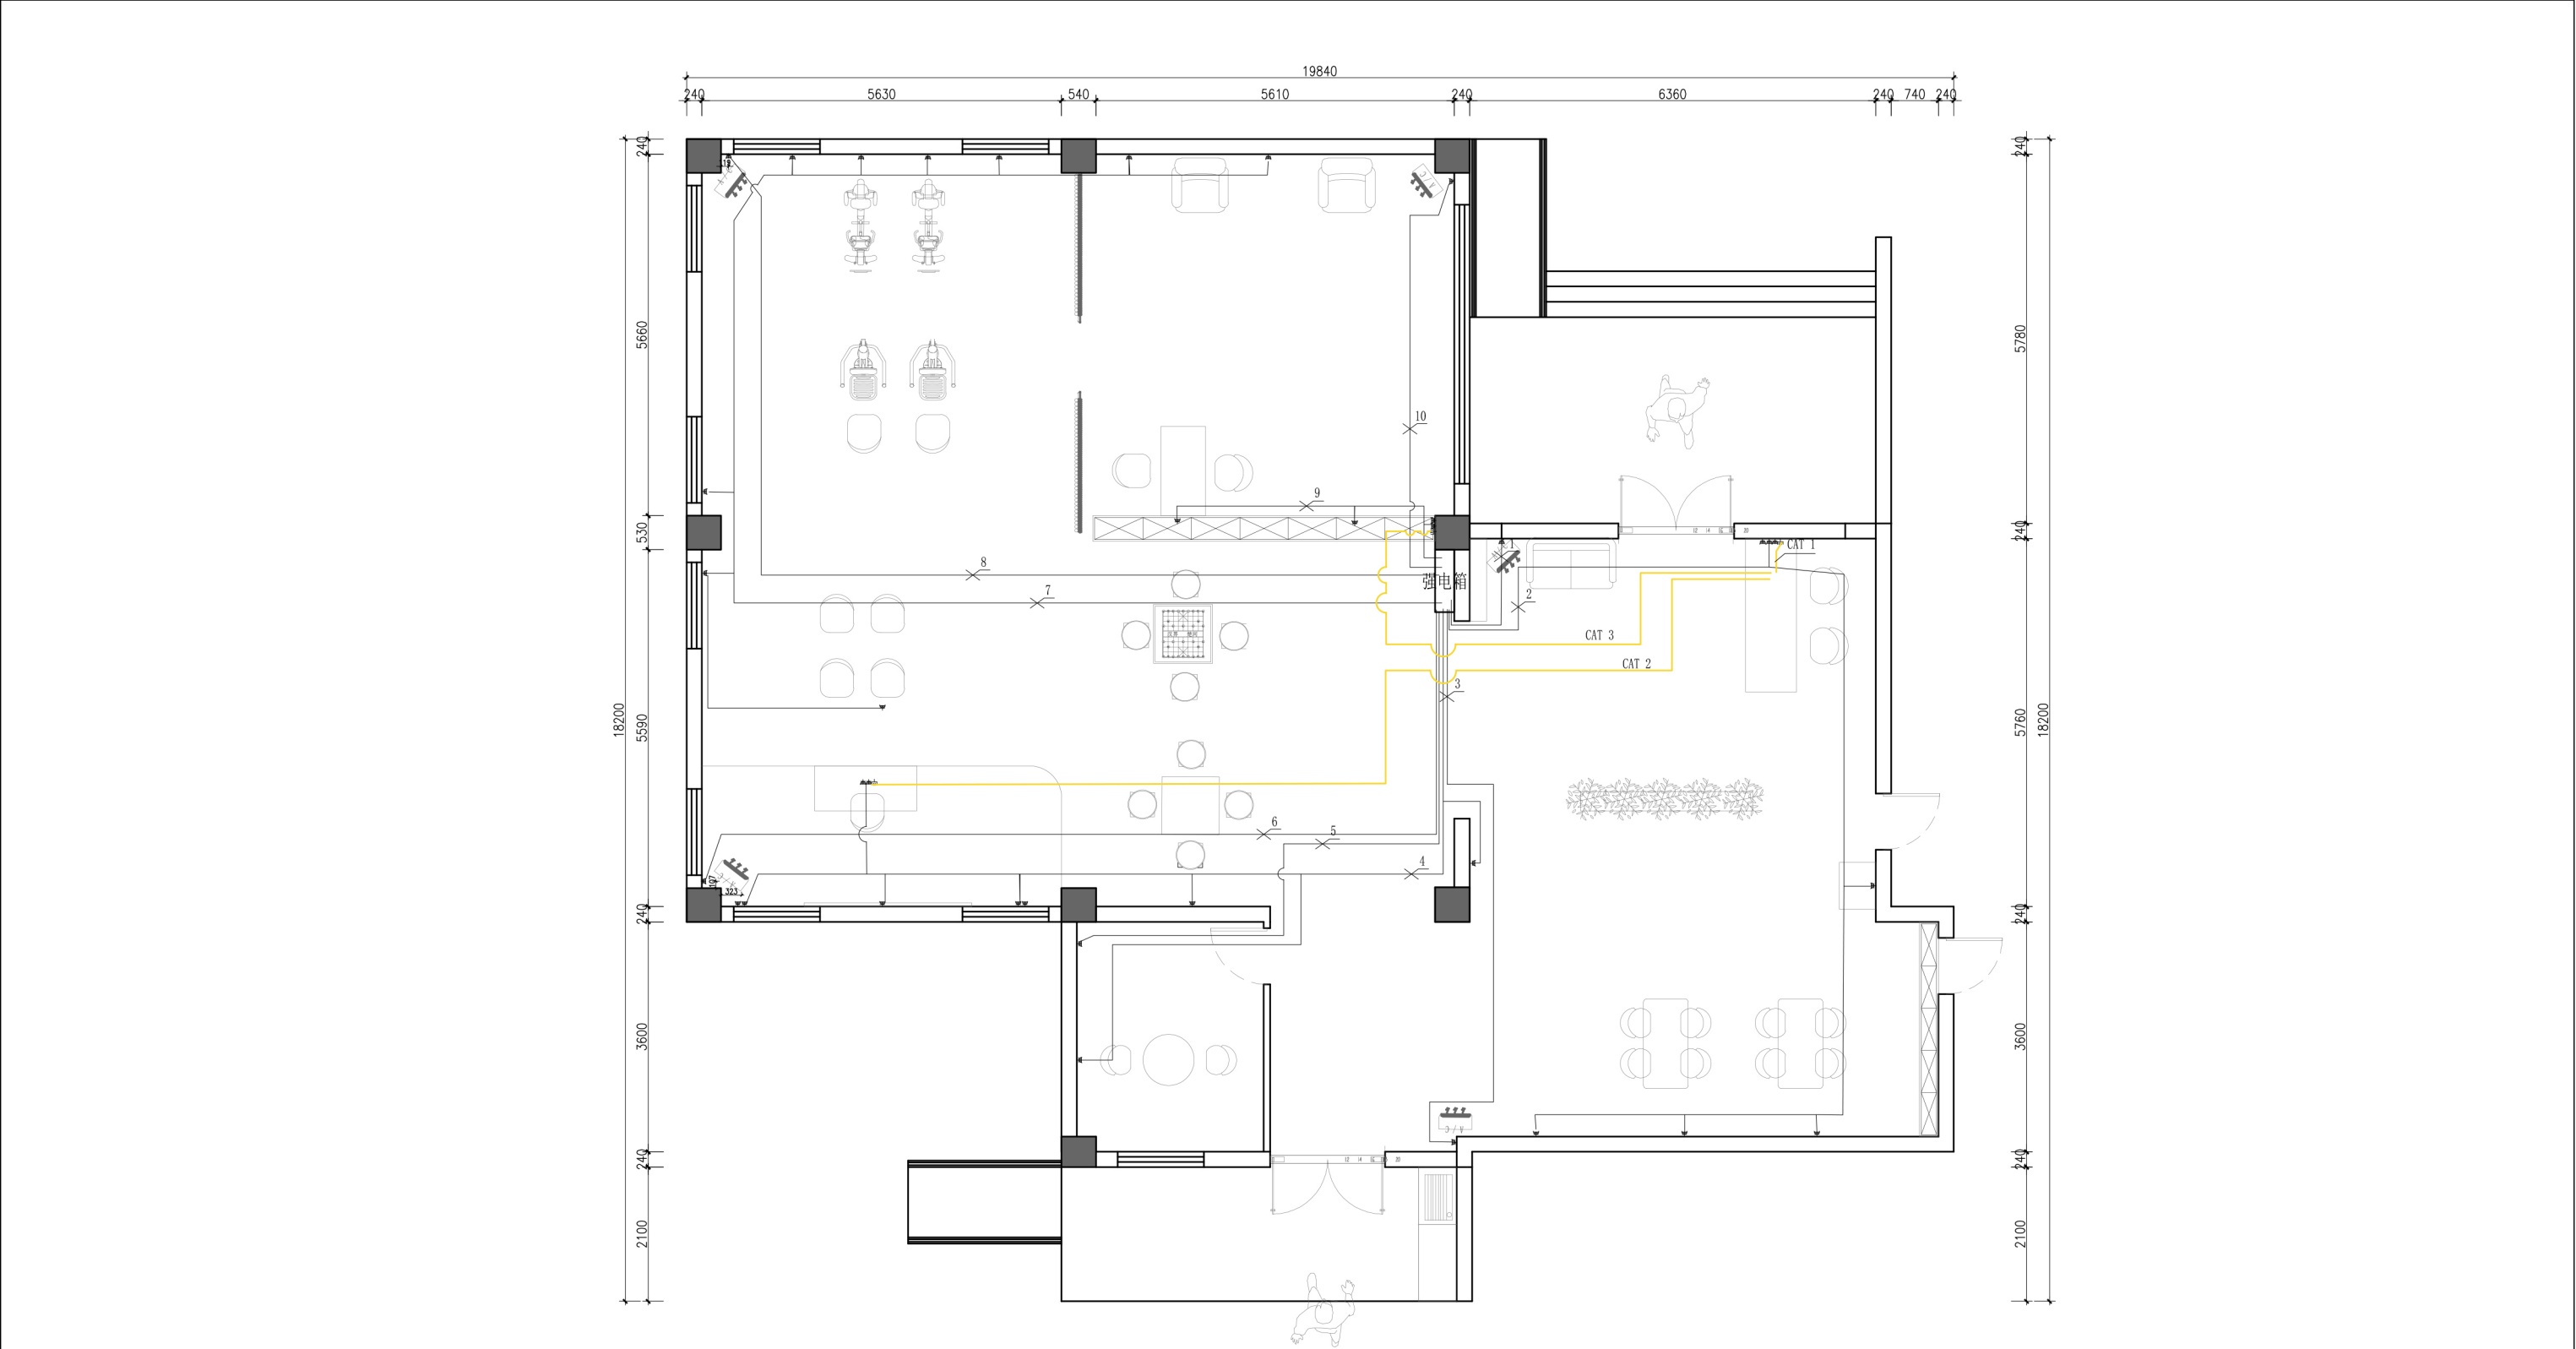


索引图例一览表

图例	名称
	五孔插座
	三孔16A插座
	网络插口

网线和插座线走地 暗装

设计单位 Design unit	设计工程	审核 Reviewed	2 2 2	单位出图专用章 Issue Seal	制图 Drawm	2 2 2	比例 Proportion	1 : 1 0 0
工程地址 Australia	0	设计总负责 Chief designer	2 2 2		校对 Checked	2 2 2	图名 Title	强电连线图
房号 House number	0	设计 Designed	2 2 2		更新日期 Date updated	2 0 2 6 . 0 6 . 0	图号 Drawing number	P L - 1 4

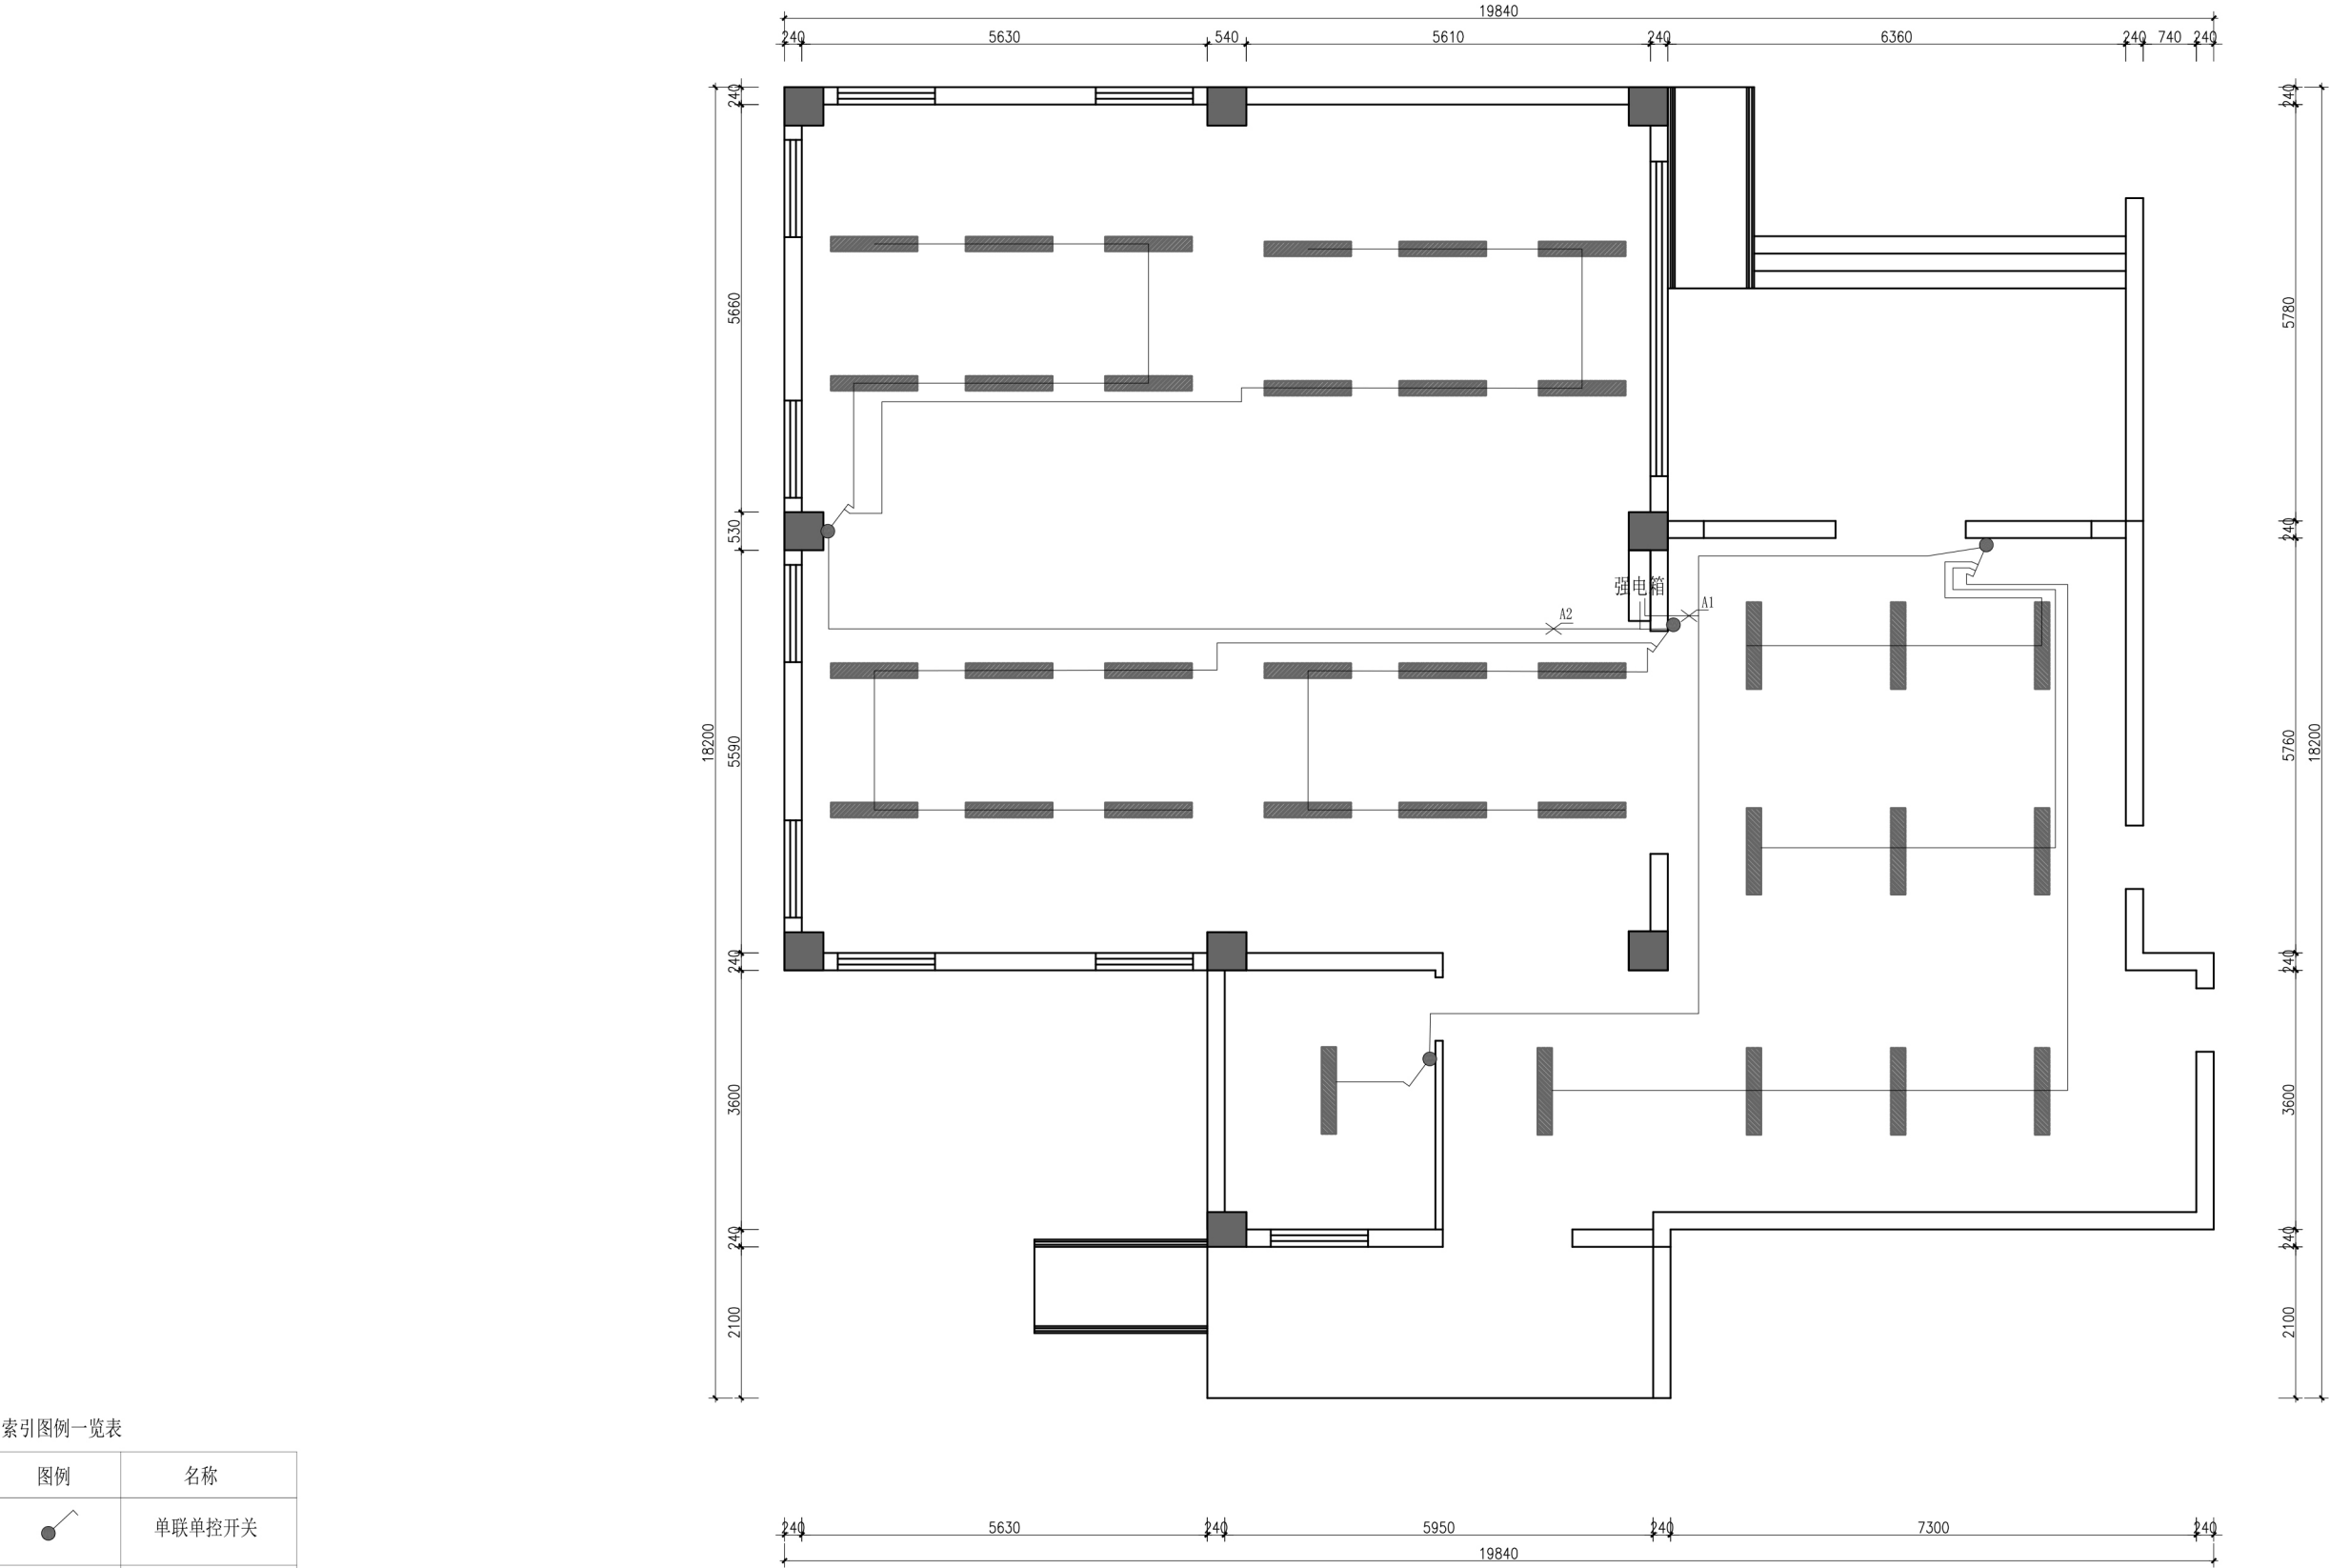

索引图例一览表

图例	名称
	单联单控开关
	双联单控开关
	三联单控开关


ELECTRICAL/MACH. PLAN

灯具开关连线图

SCALE 1:100@A3

开关线墙面安装 顶面灯具线明装


设计单位 Design unit	设计工程	审核 Reviewed	2 2 2		单位出图专用章 Issue Seal	制图 Drawm		比例 Proportion	1 : 1 0 0
工程地址 Australia	0	设计总负责 Chief designer	2 2 2			校对 Checked		图名 Title	灯具连线图
房号 House number	0	设计 Designed	2 2 2			更新日期 Date updated	2 0 2 6 . 0 6 . 0 5	图号 Drawing number	P L - 1 5

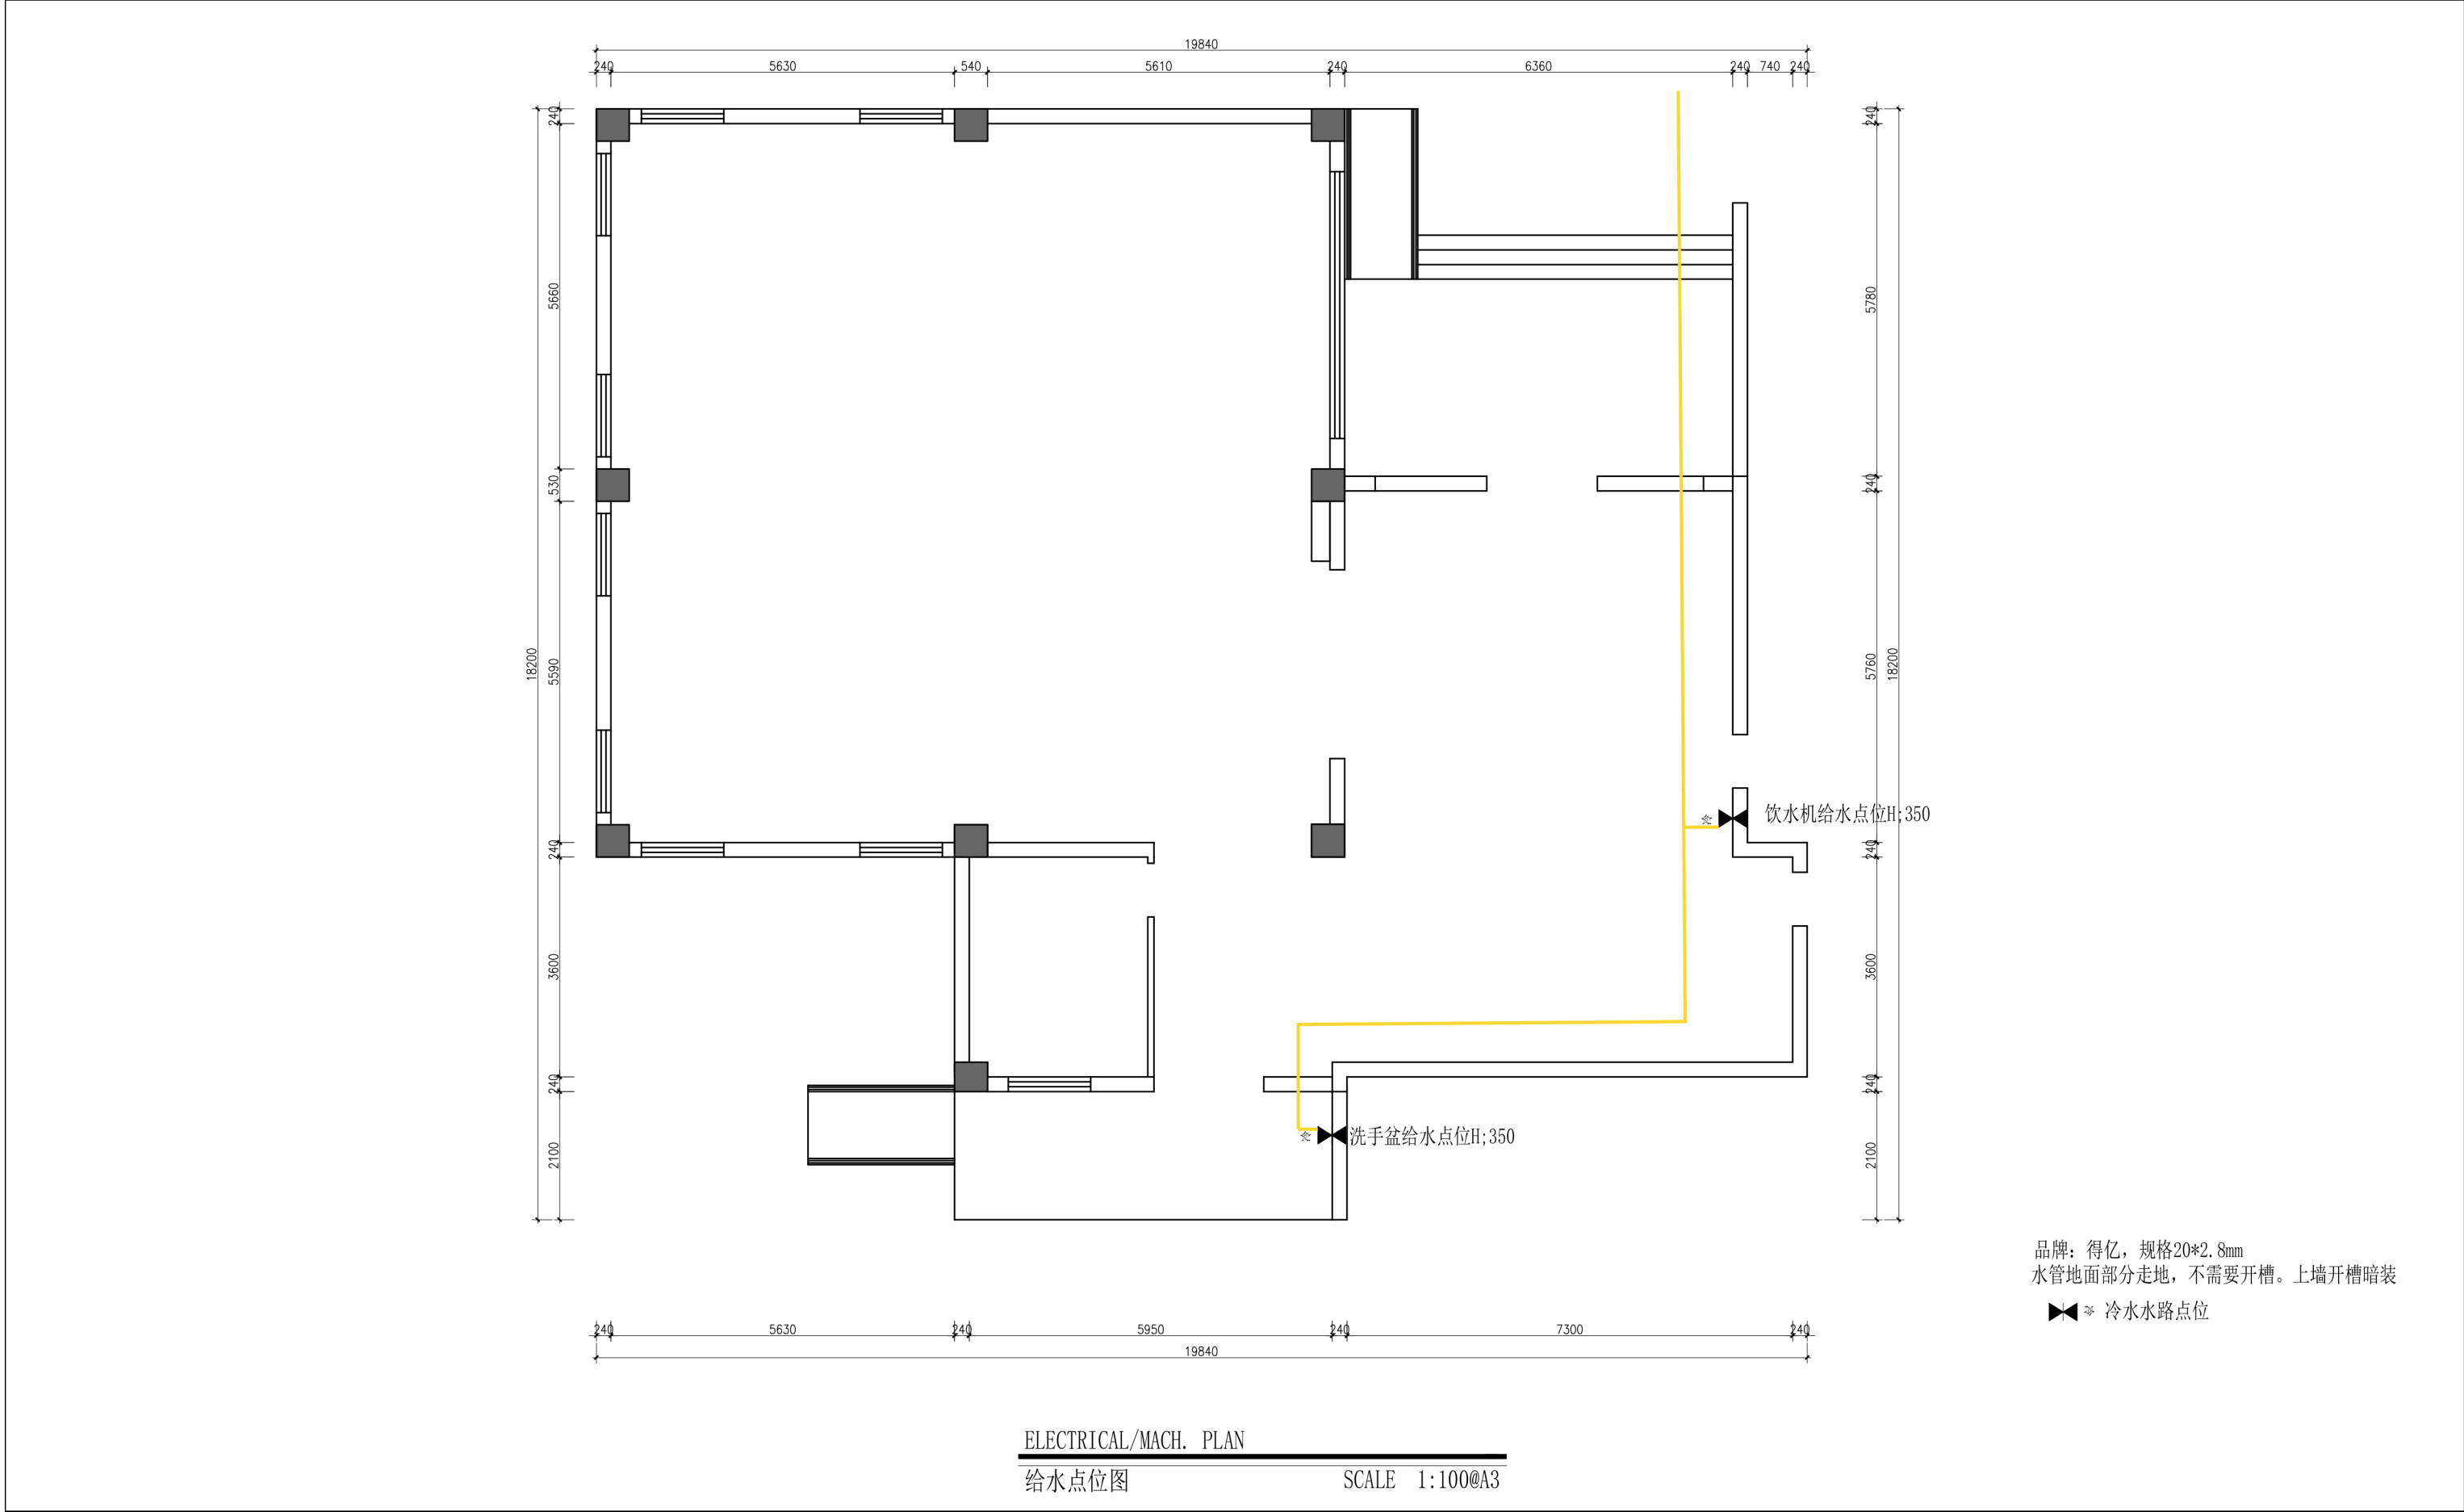

品牌：得亿，规格20*2.8mm
水管地面部分走地，不需要开槽。上墙开槽暗装

❧❧❧ 冷水水路点位

设计单位 Design unit	设计工程	审核 Reviewed	2 2 2		单位出图专用章 Issue Seal	制图 Drawm		比例 Proportion	1 : 1 0 0
工程地址 Australia	0	设计总负责 Chief designer	2 2 2			校对 Checked		图名 Title	给水点位图
房号 House number	0	设计 Designed	2 2 2			更新日期 Date updated	2 0 2 6 . 0 6 . 0 6	图号 Drawing number	P L - 1 6

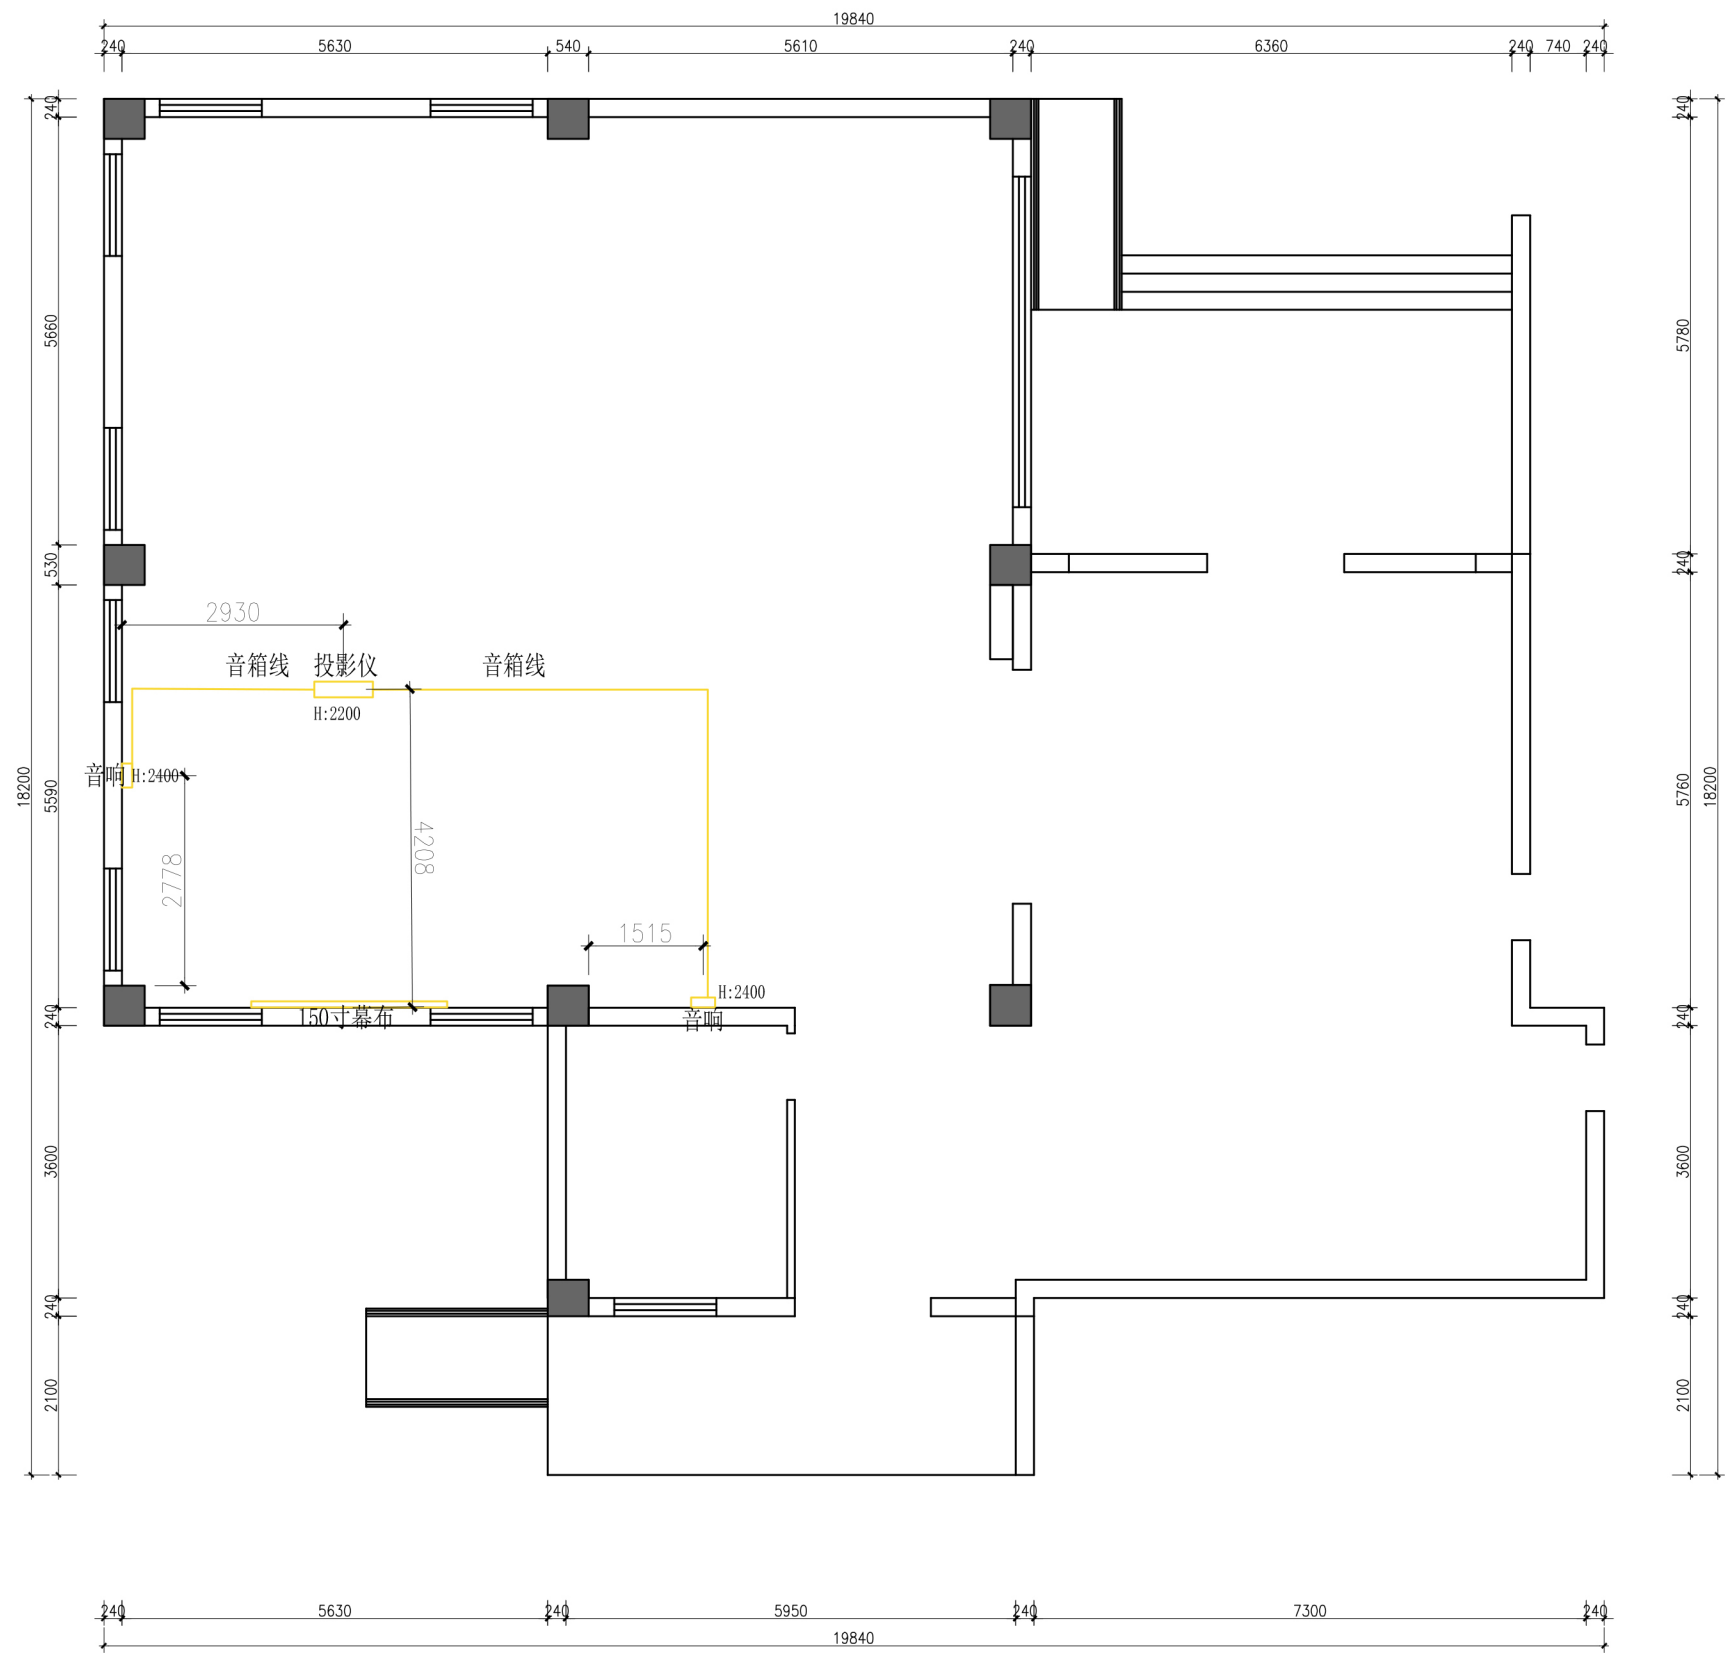


ELECTRICAL/MACH. PLAN

投影设备连线图

SCALE 1:100@A3

设计单位 Design unit	设计工程	审核 Reviewed	2 2 2		单位出图专用章 Issue Seal	制图 Drawm		比例 Proportion	1 : 1 0 0
工程地址 Australia	0	设计总负责 Chief designer	2 2 2			校对 Checked		图名 Title	投影设备连线图
房号 House number	0	设计 Designed	2 2 2			更新日期 Date updated	2 0 2 6 . 0 6 . 0 5	图号 Drawing number	P L - 1 7


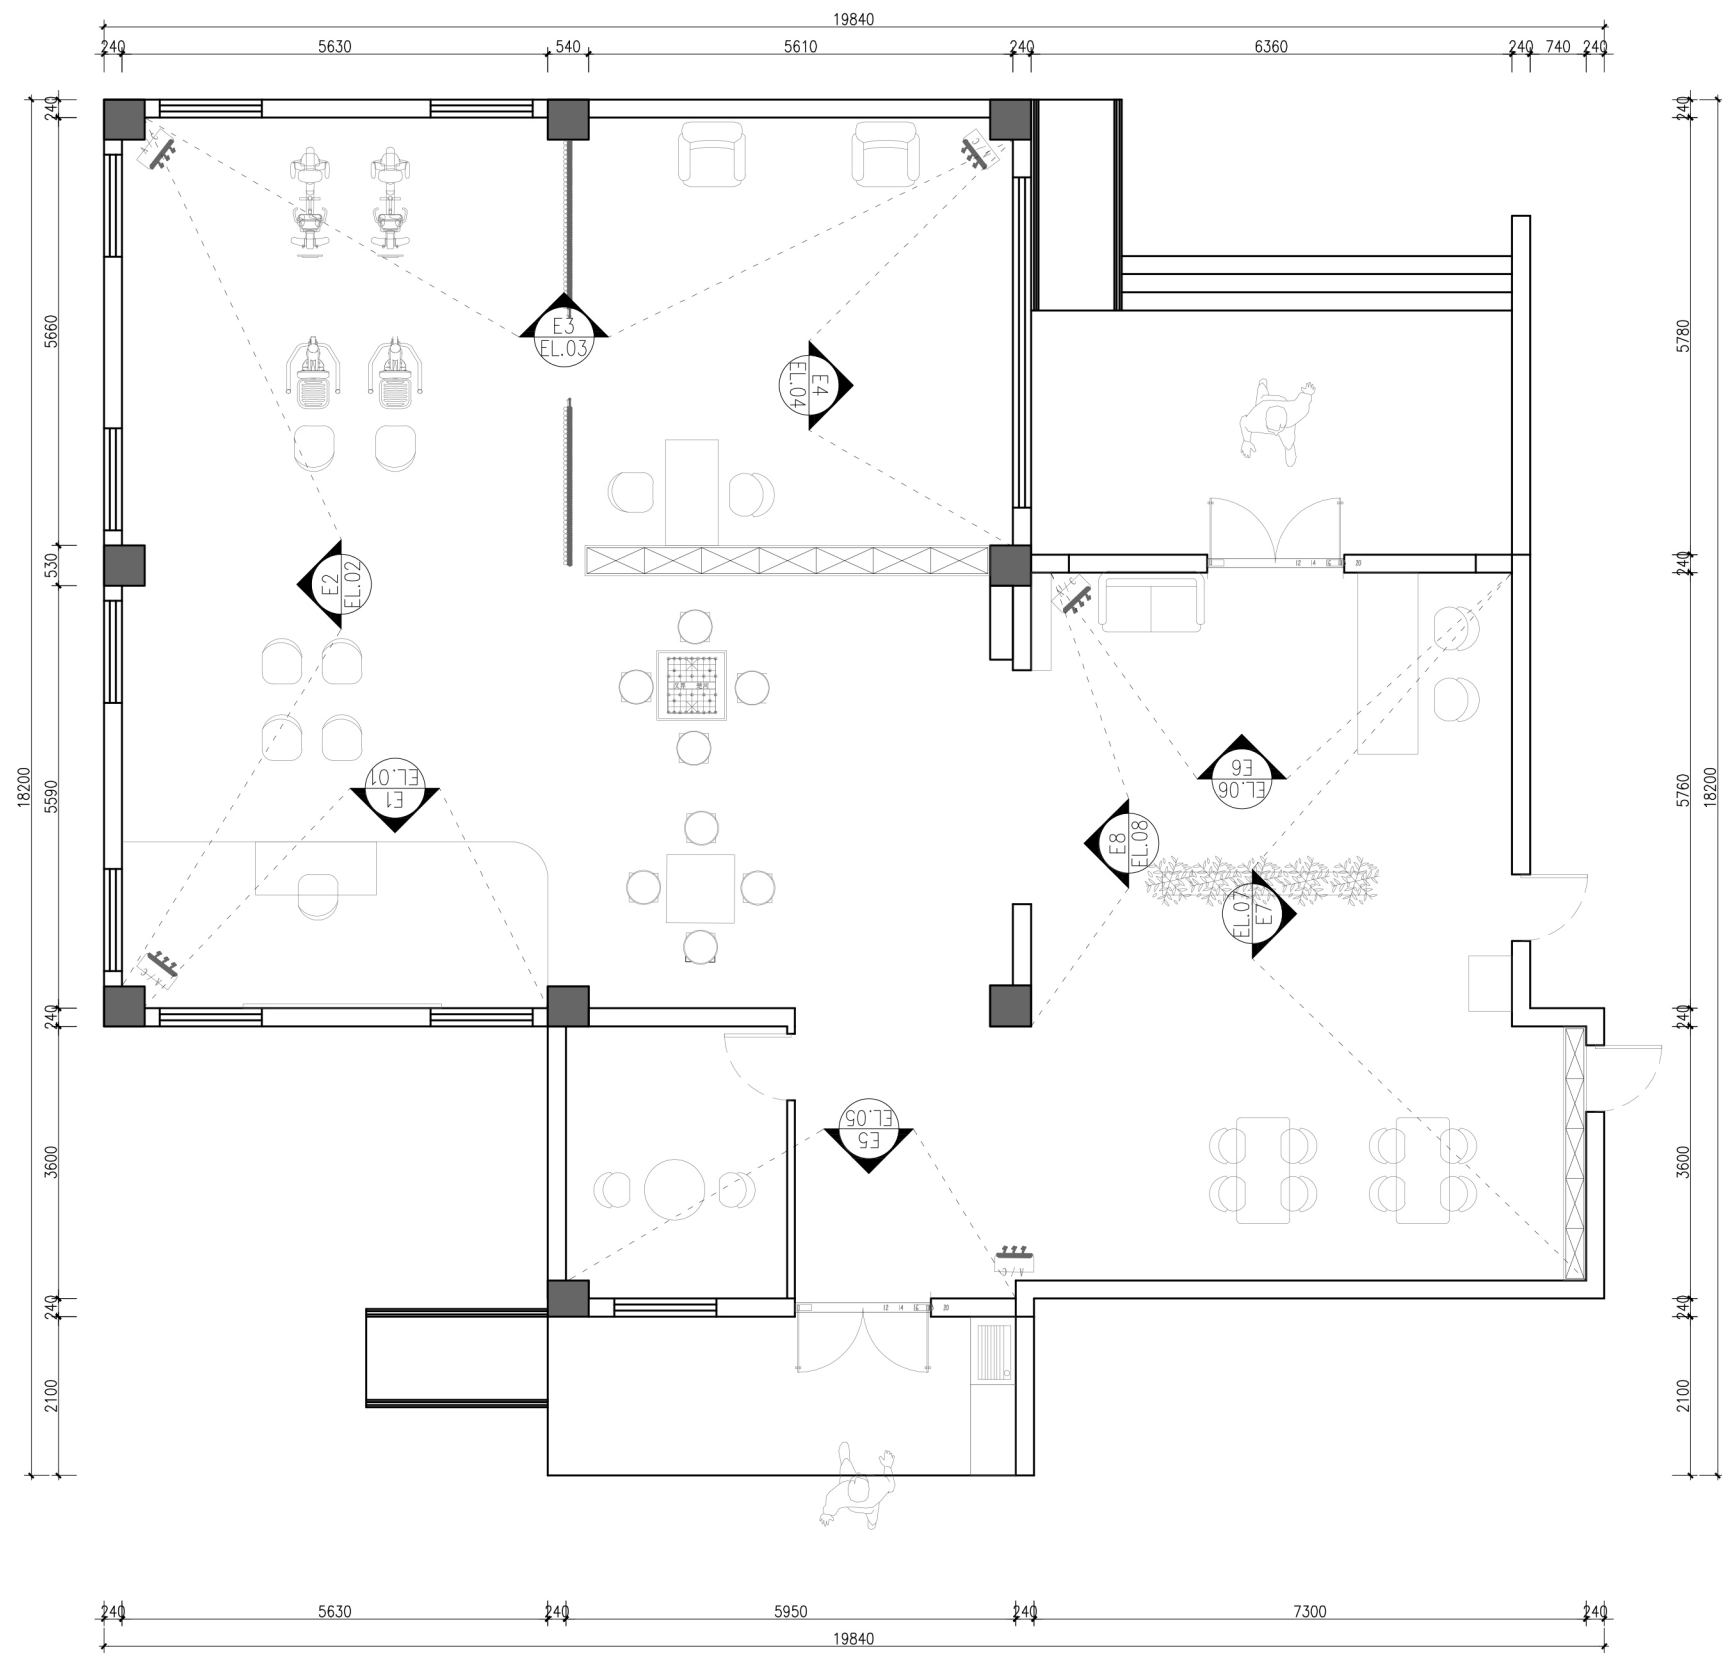


ELECTRICAL/MACH. PLAN

立面索引图



SCALE 1:100@A3

设计单位 Design unit	设计工程	审核 Reviewed	2 2 2		单位出图专用章 Issue Seal	制图 Drawm	2 2 2	比例 Proportion	1 : 1 0 0
工程地址 Australia	0	设计总负责 Chief designer	2 2 2			校对 Checked	2 2 2	图名 Title	立面索引图
房号 House number	0	设计 Designed	2 2 2			更新日期 Date updated	2 0 2 6 . 0 6 . 0 8	图号 Drawing number	P L - 1 8

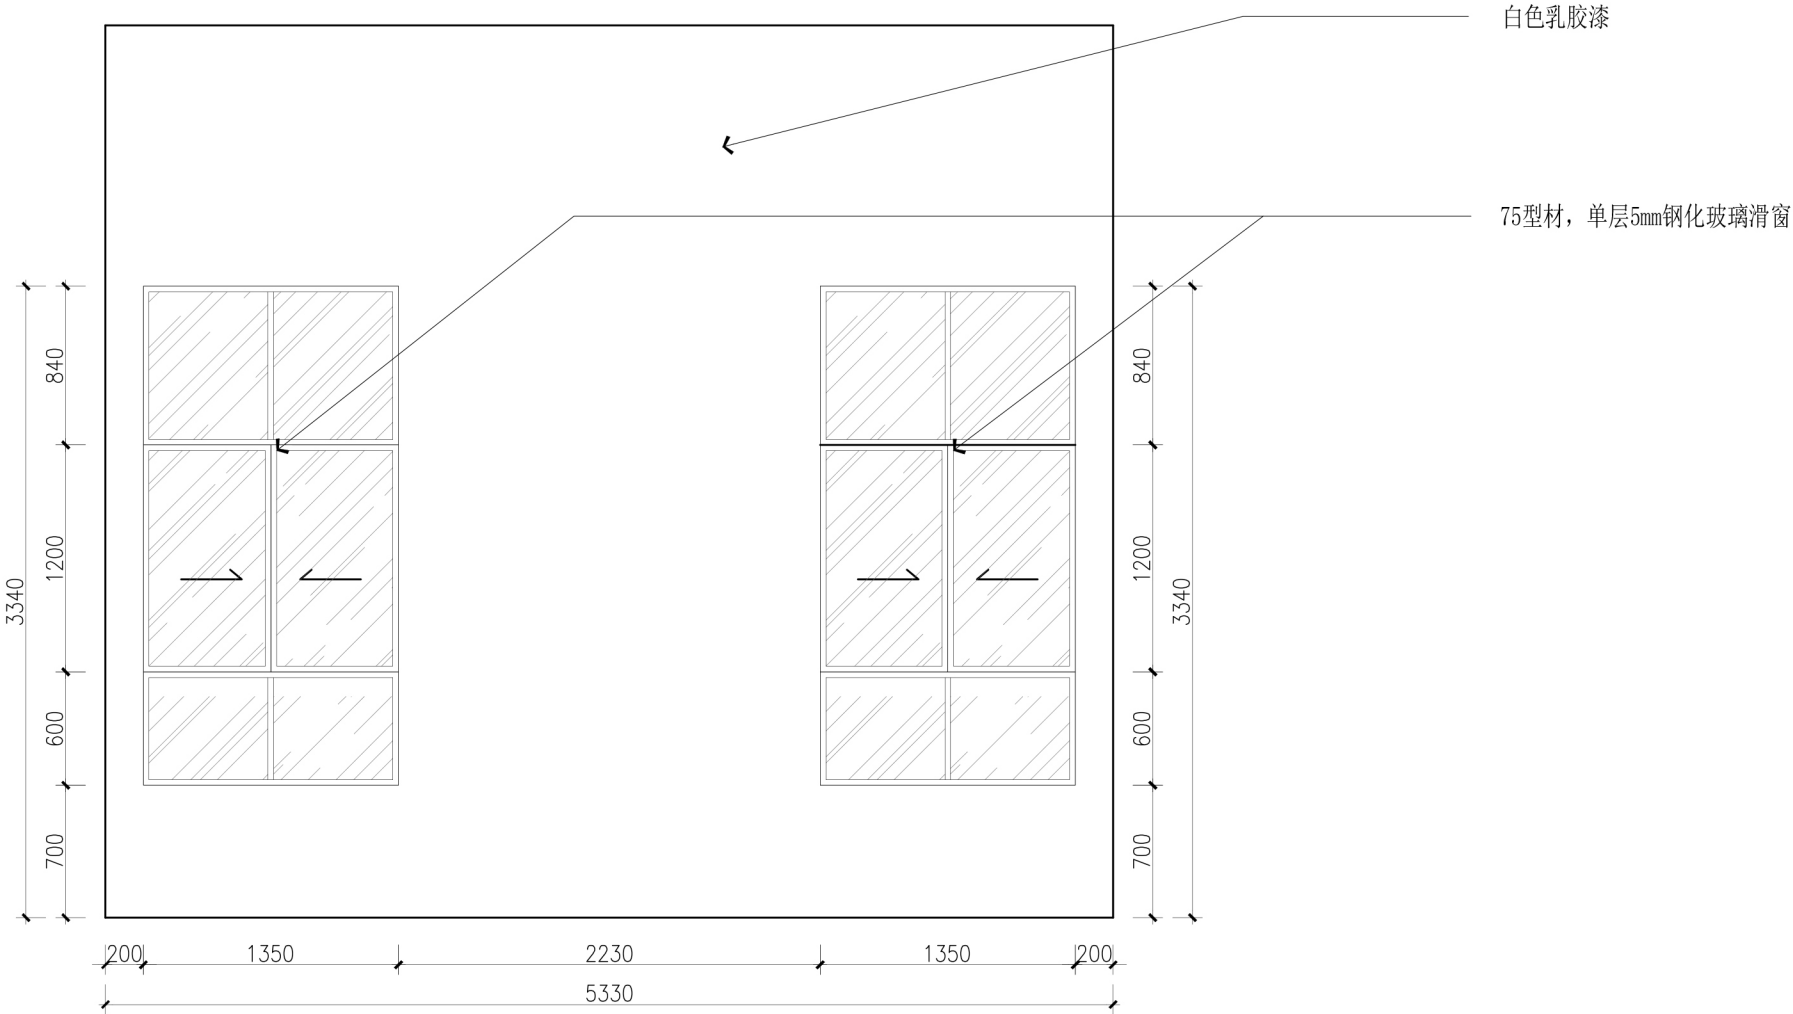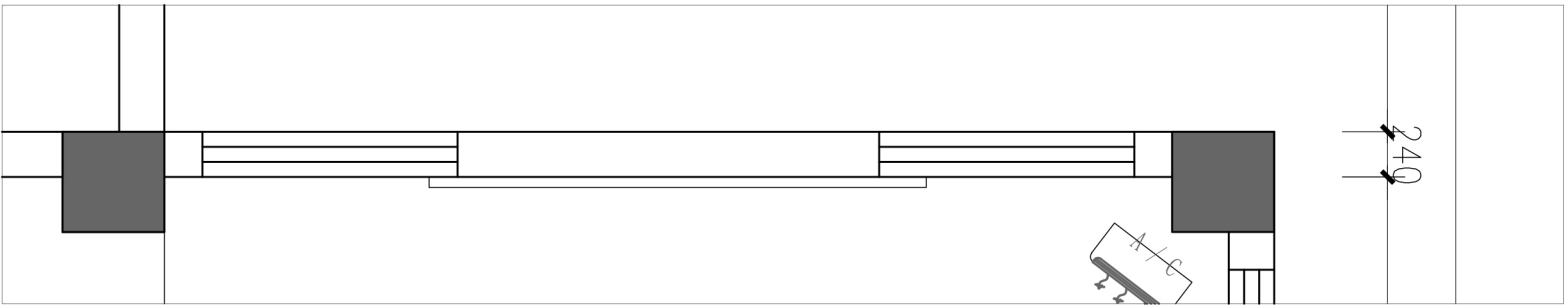

E1立面图 SCALE 1:40@A3



设计单位 Design unit	设计工程	审核 Reviewed	2 2 2		单位出图专用章 Issue Seal	制图 Drawm		比例 Proportion	1 : 4 0
工程地址 Australia	0	设计总负责 Chief designer	2 2 2			校对 Checked		图名 Title	E 1 立面图
房号 House number	0	设计 Designed	2 2 2			更新日期 Date updated	2 0 2 6 . 0 6 . 0 6	图号 Drawing number	E L . 0 1

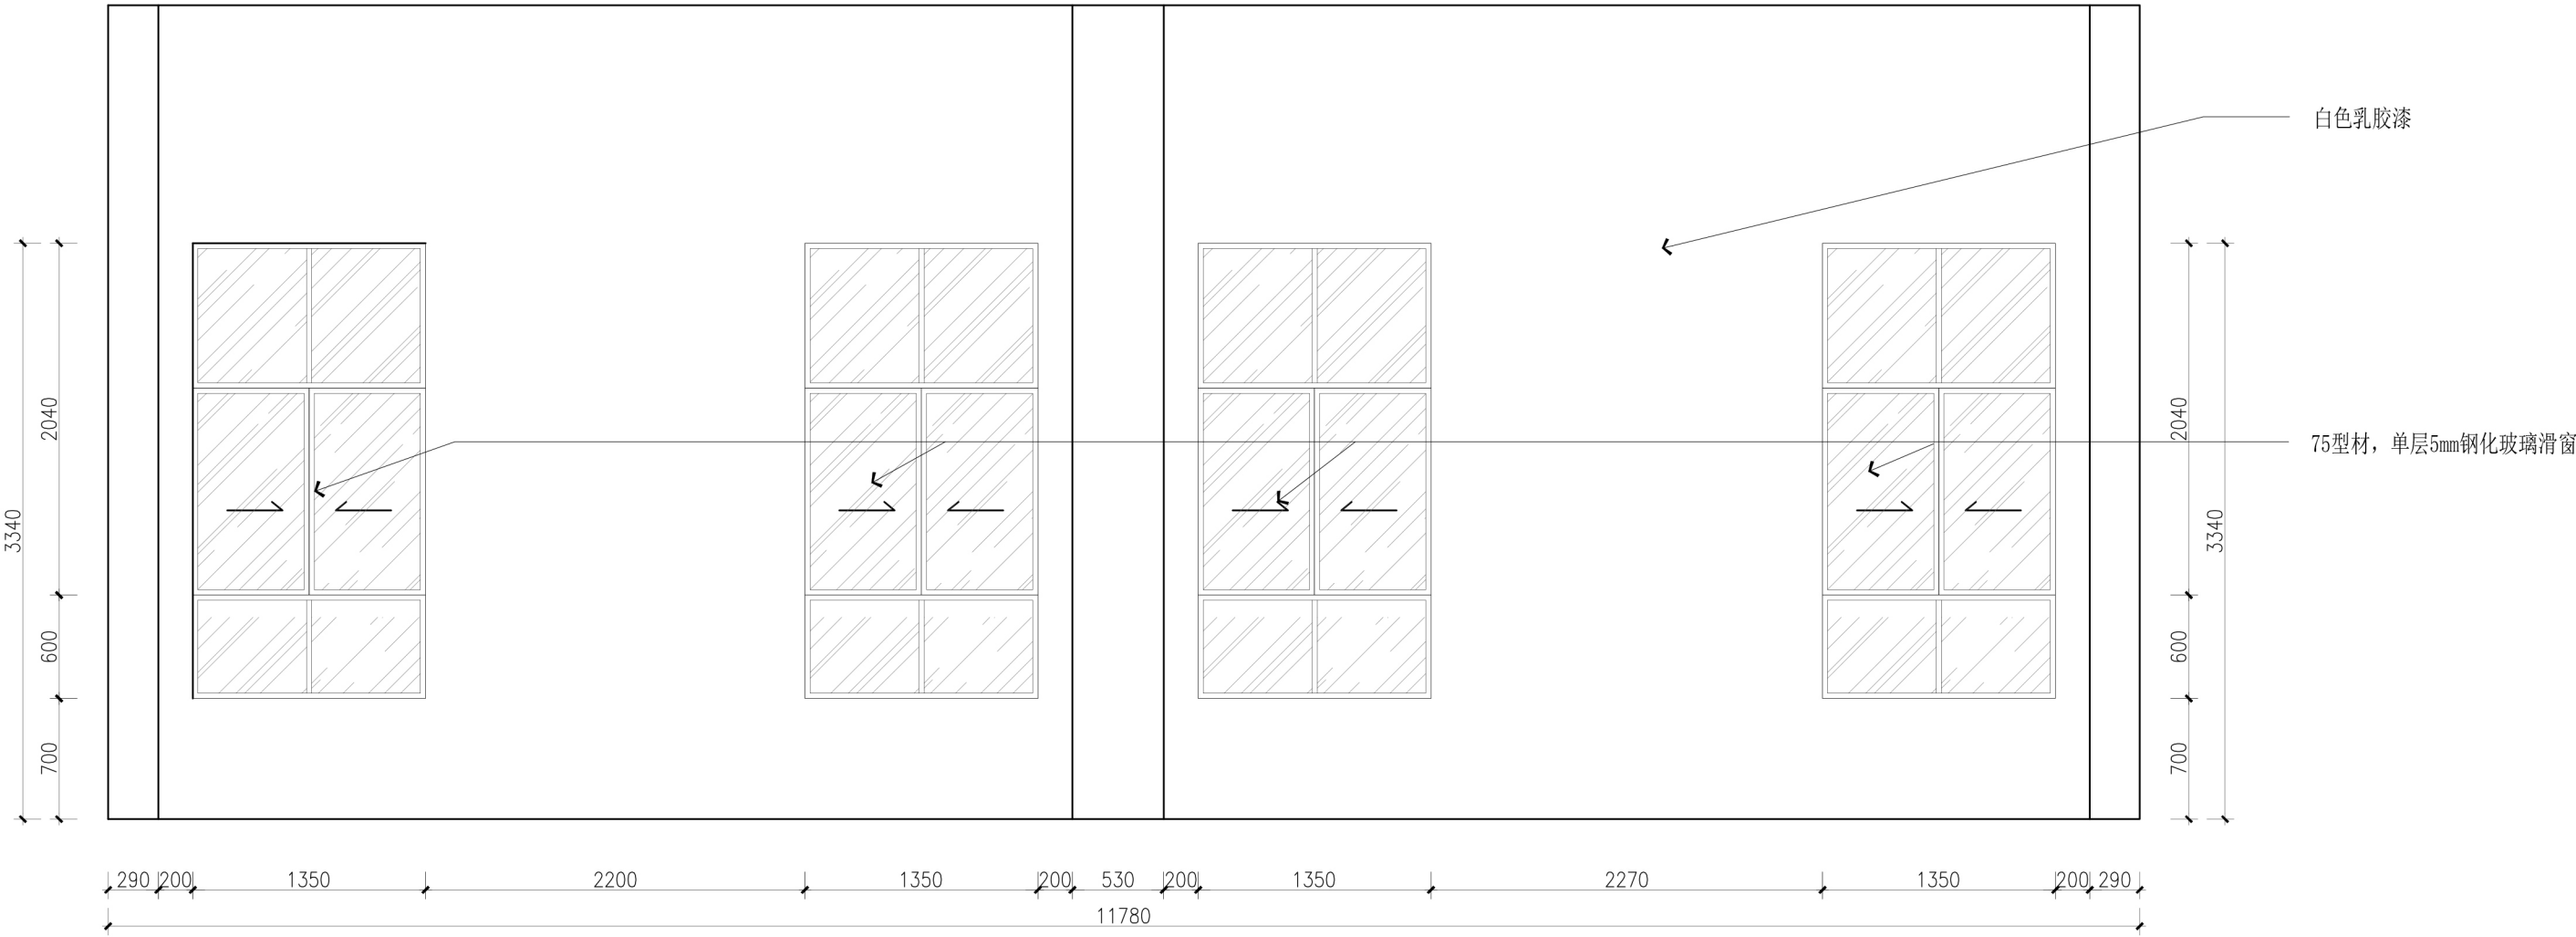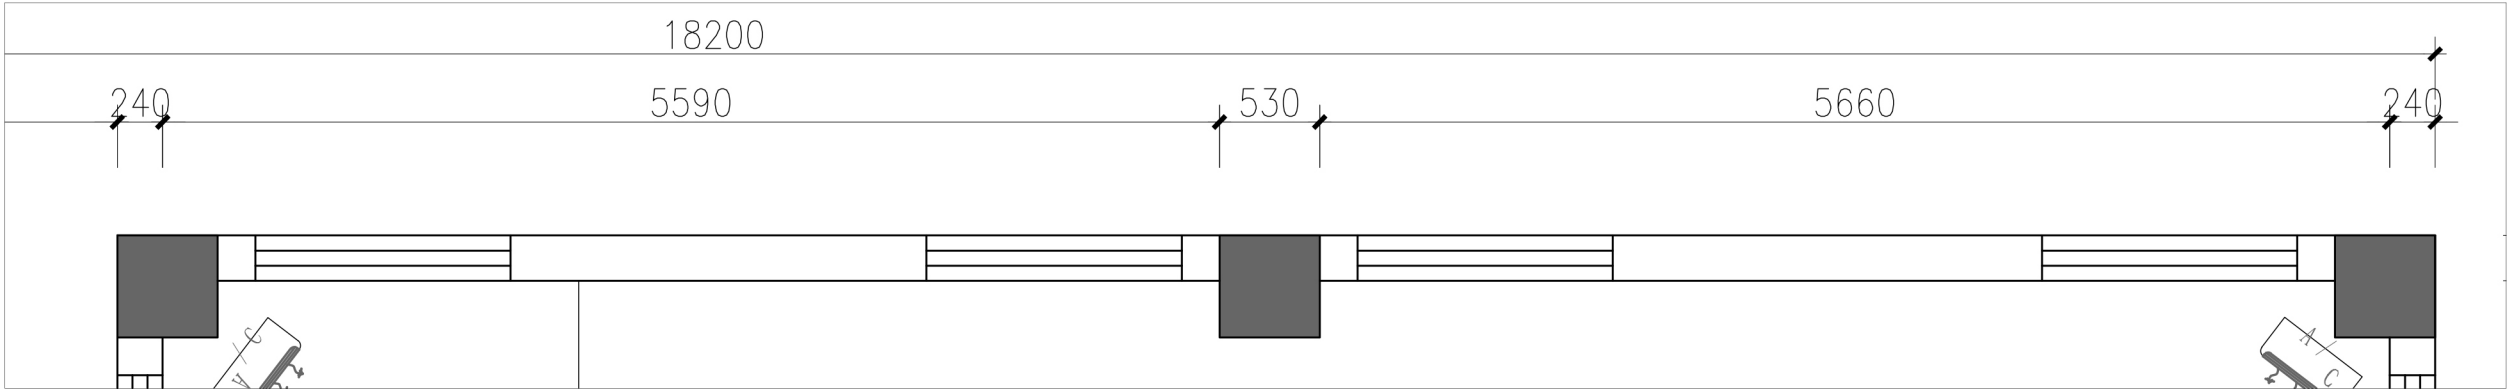

E2立面图

SCALE 1:40@A3



设计单位 Design unit	设计工程	审核 Reviewed	2 2 2		单位出图专用章 Issue Seal	制图 Drawm		比例 Proportion	1 : 4 0
工程地址 Australia	0	设计总负责 Chief designer	2 2 2			校对 Checked		图名 Title	E 2 立面图
房号 House number	0	设计 Designed	2 2 2			更新日期 Date updated	2 0 2 6 . 0 6 . 0 8	图号 Drawing number	E L . 0 2

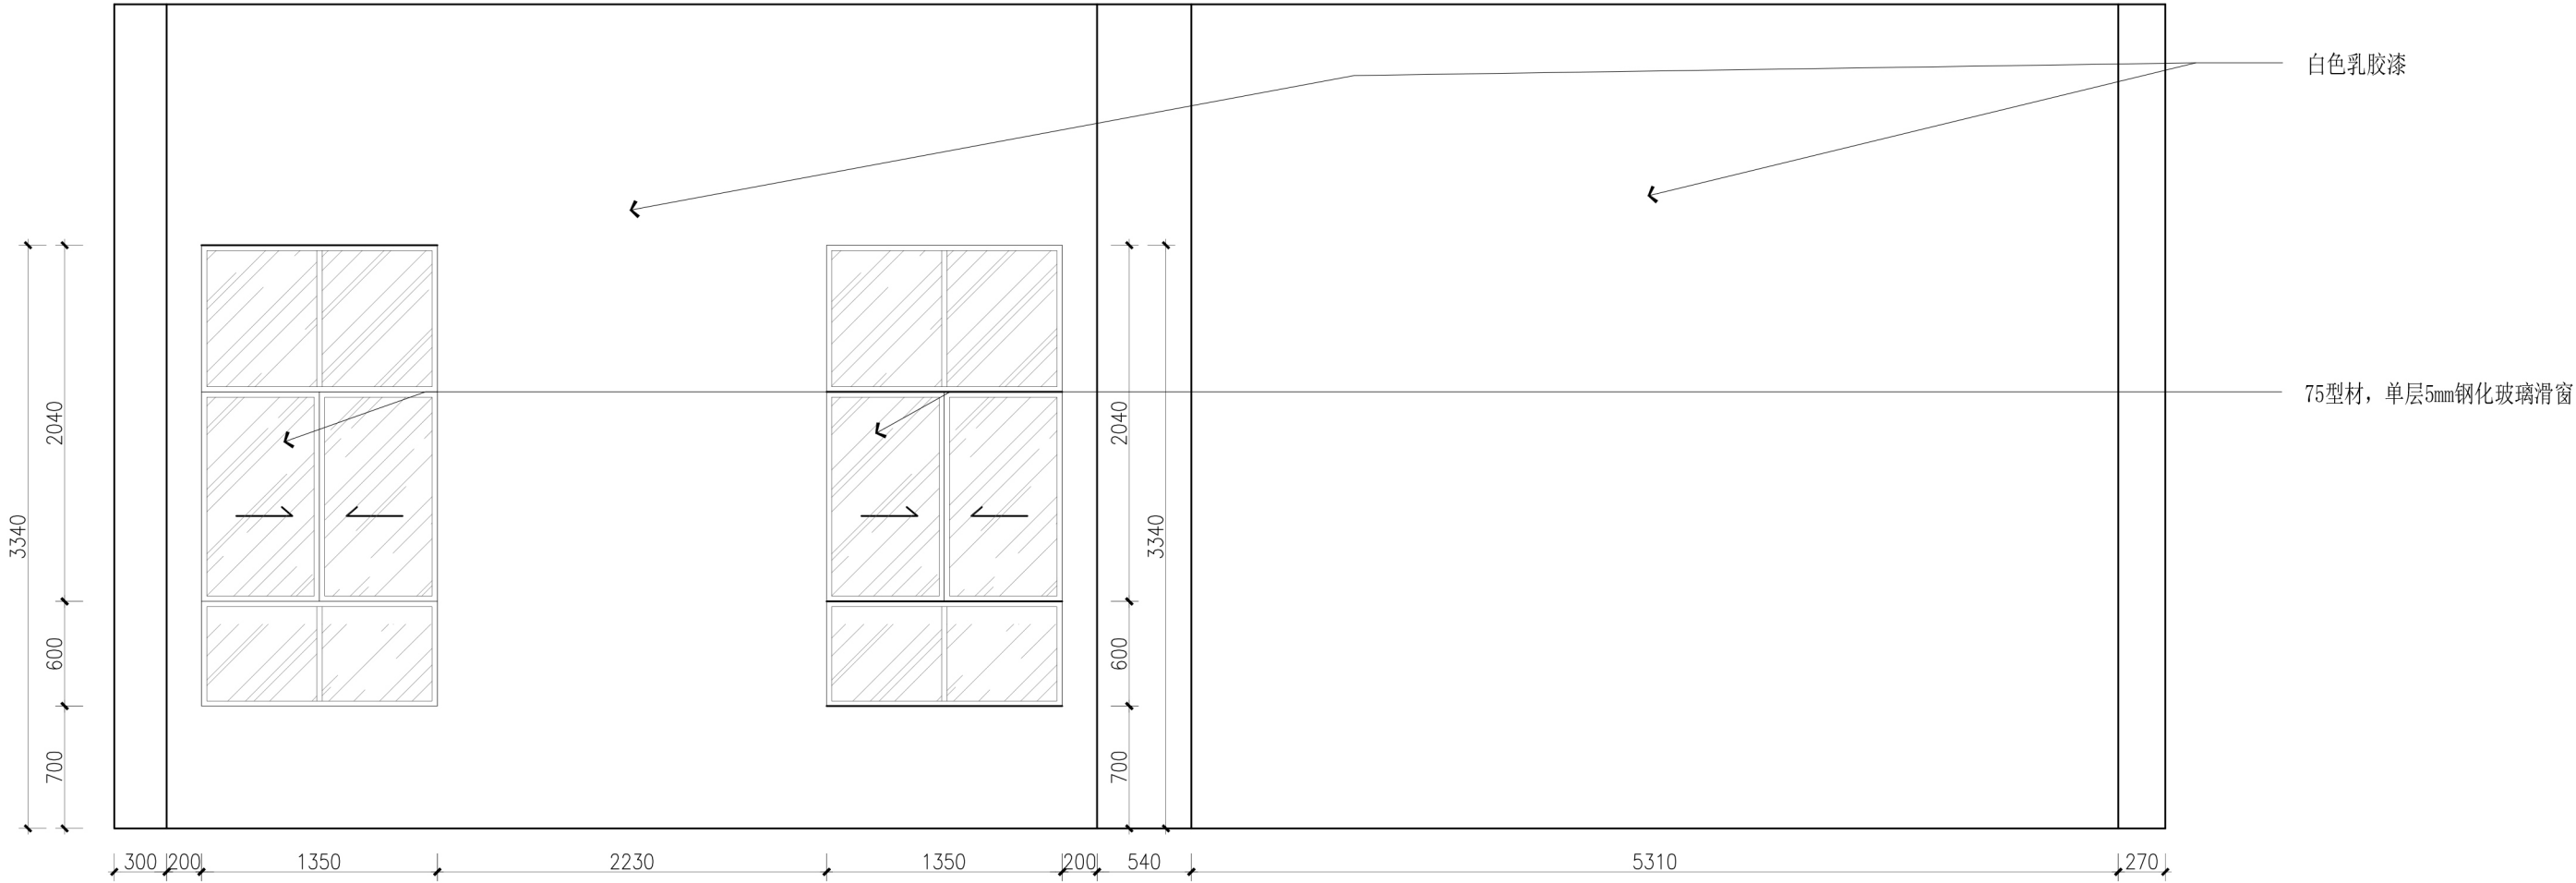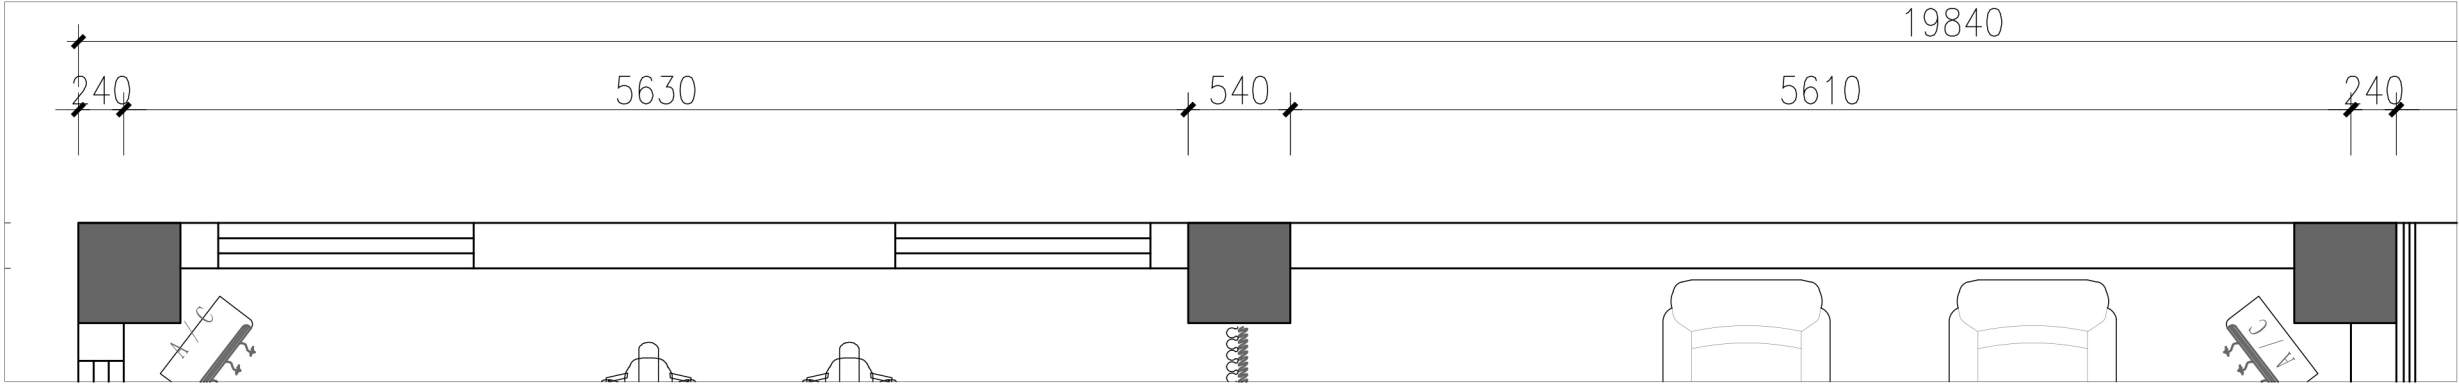

E3立面图



SCALE 1:40@A3

设计单位 Design unit	设计工程	审核 Reviewed	2 2 2		单位出图专用章 Issue Seal	制图 Drawm		比例 Proportion	1 : 4 0
工程地址 Australia	0	设计总负责 Chief designer	2 2 2			校对 Checked		图名 Title	E 3 立面图
房号 House number	0	设计 Designed	2 2 2			更新日期 Date updated	2 0 2 6 . 0 6 . 0 6	图号 Drawing number	E L . 0 3

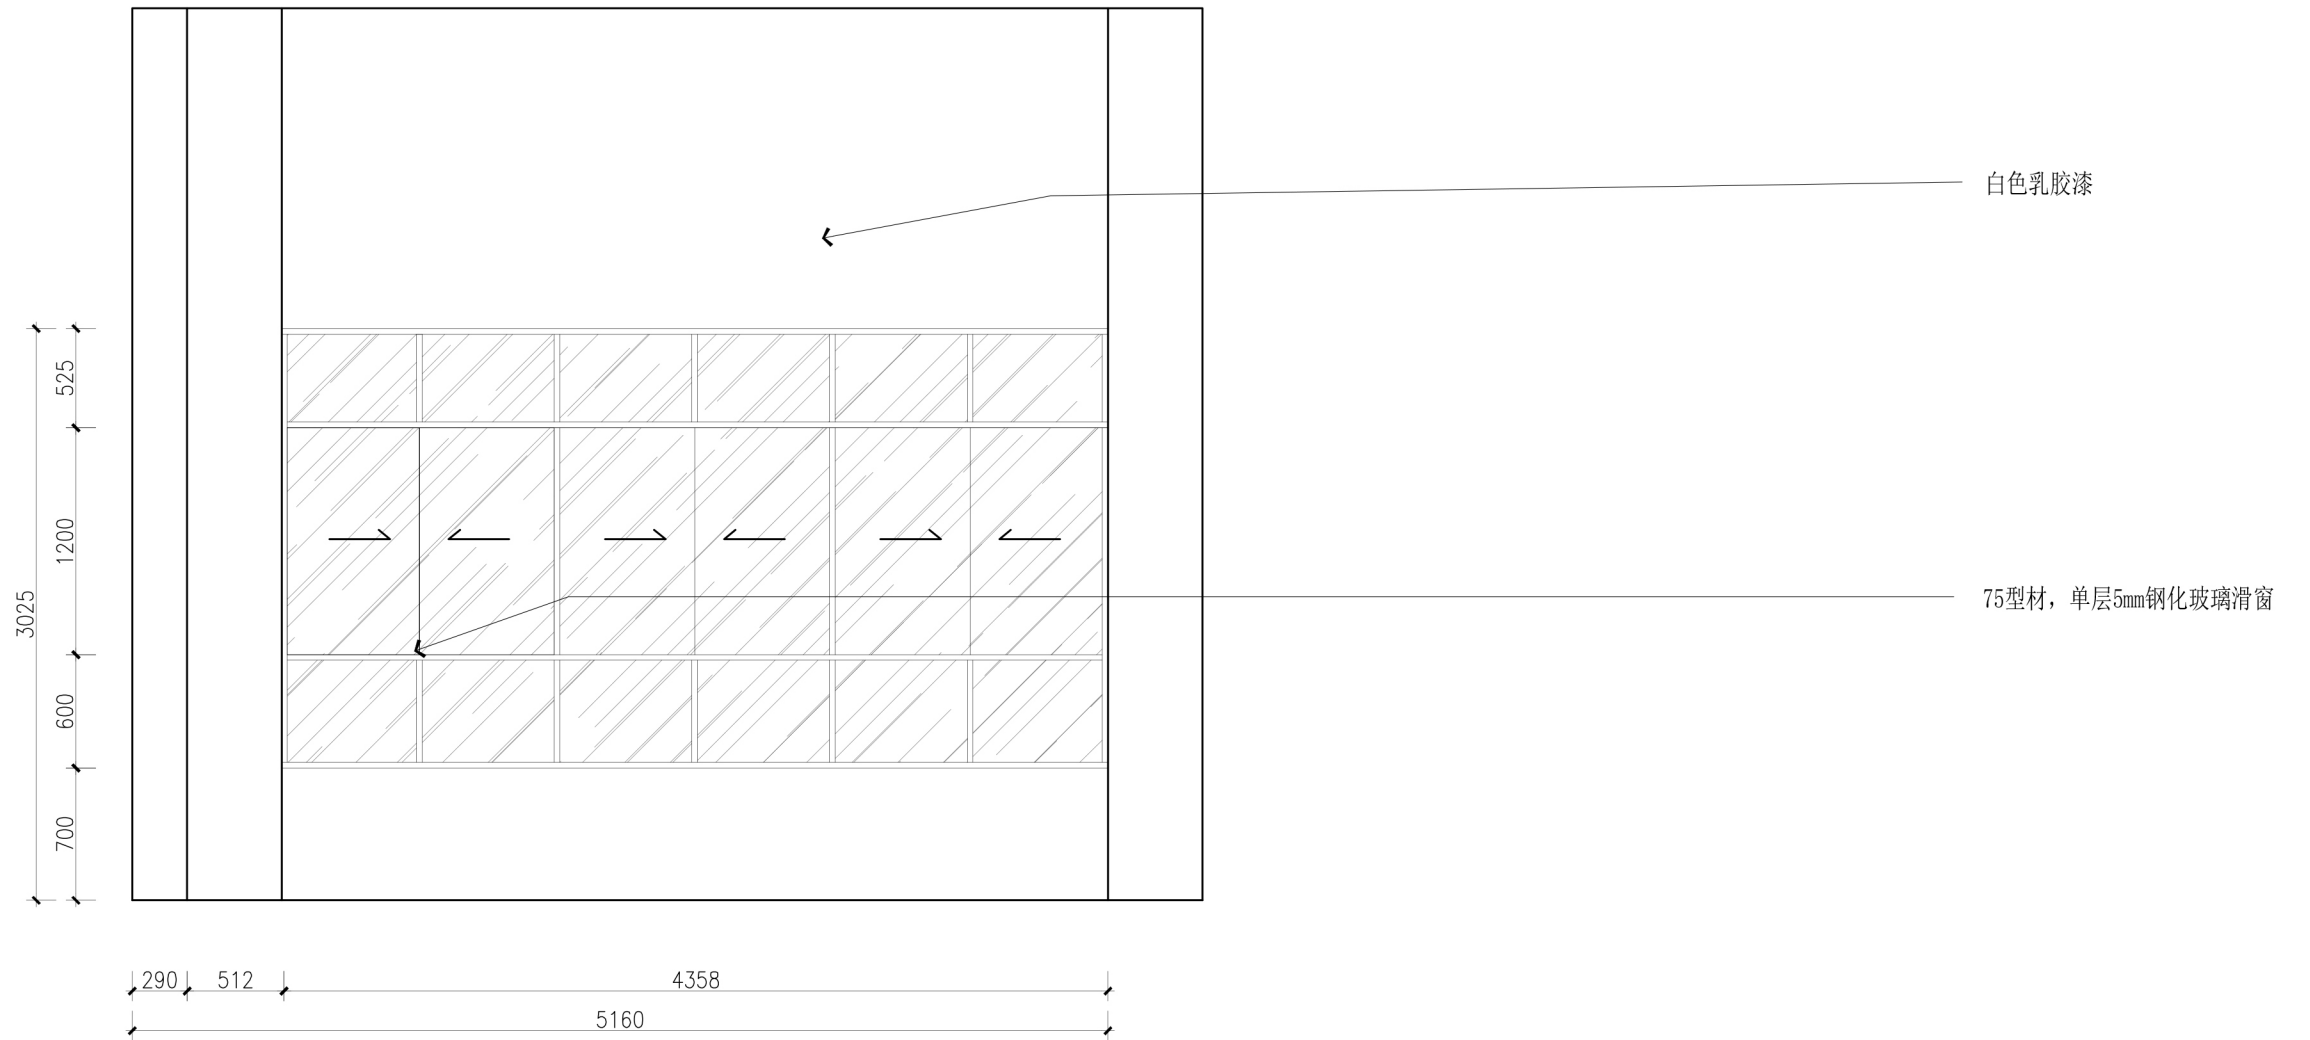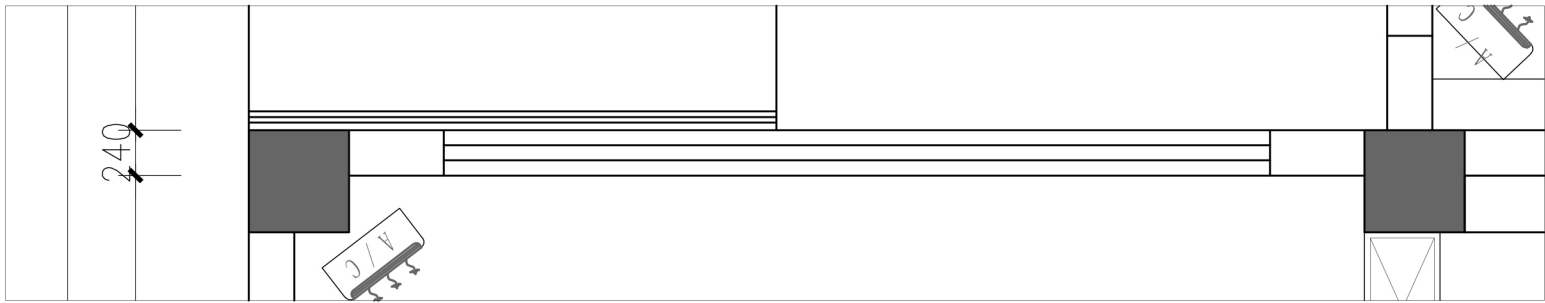



E4立面图 SCALE 1:40@A3

设计单位 Design unit	设计工程	审核 Reviewed	2 2 2		单位出图专用章 Issue Seal	制图 Drawm		比例 Proportion	1 : 4 0
工程地址 Australia	0	设计总负责 Chief designer	2 2 2			校对 Checked		图名 Title	E 4 立面图
房号 House number	0	设计 Designed	2 2 2			更新日期 Date updated	2 0 2 6 . 0 6 . 0 6	图号 Drawing number	E L . 0 4

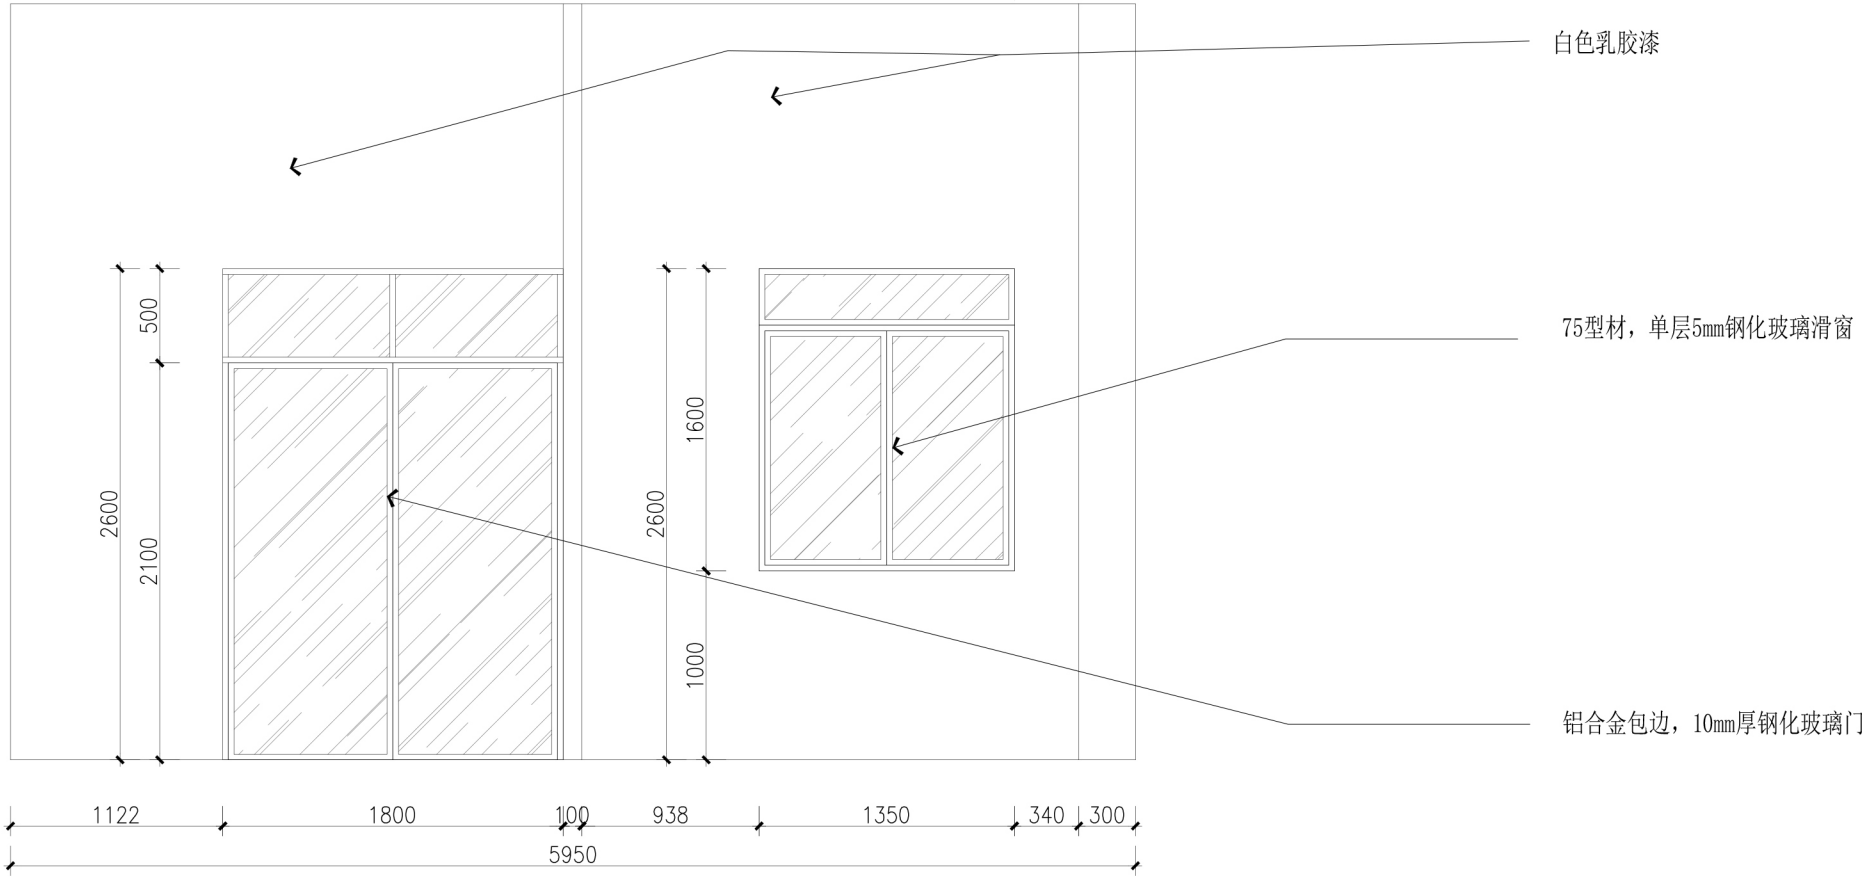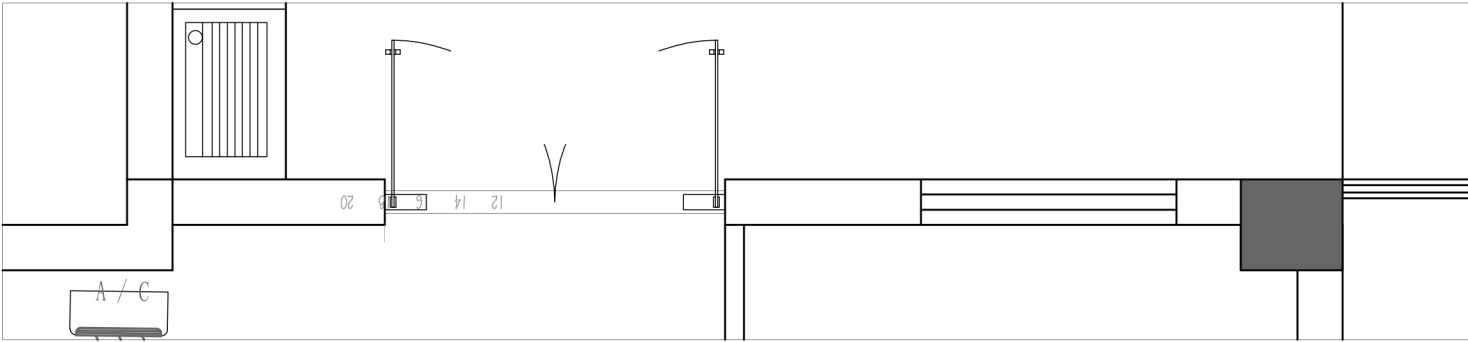

E5立面图 SCALE 1:40@A3



设计单位 Design unit	设计工程	审核 Reviewed	2 2 2		单位出图专用章 Issue Seal	制图 Drawm		比例 Proportion	1 : 4 0
工程地址 Australia	0	设计总负责 Chief designer	2 2 2			校对 Checked		图名 Title	E 5 立面图
房号 House number	0	设计 Designed	2 2 2			更新日期 Date updated	2 0 2 6 . 0 6 . 0 6	图号 Drawing number	E L . 0 5

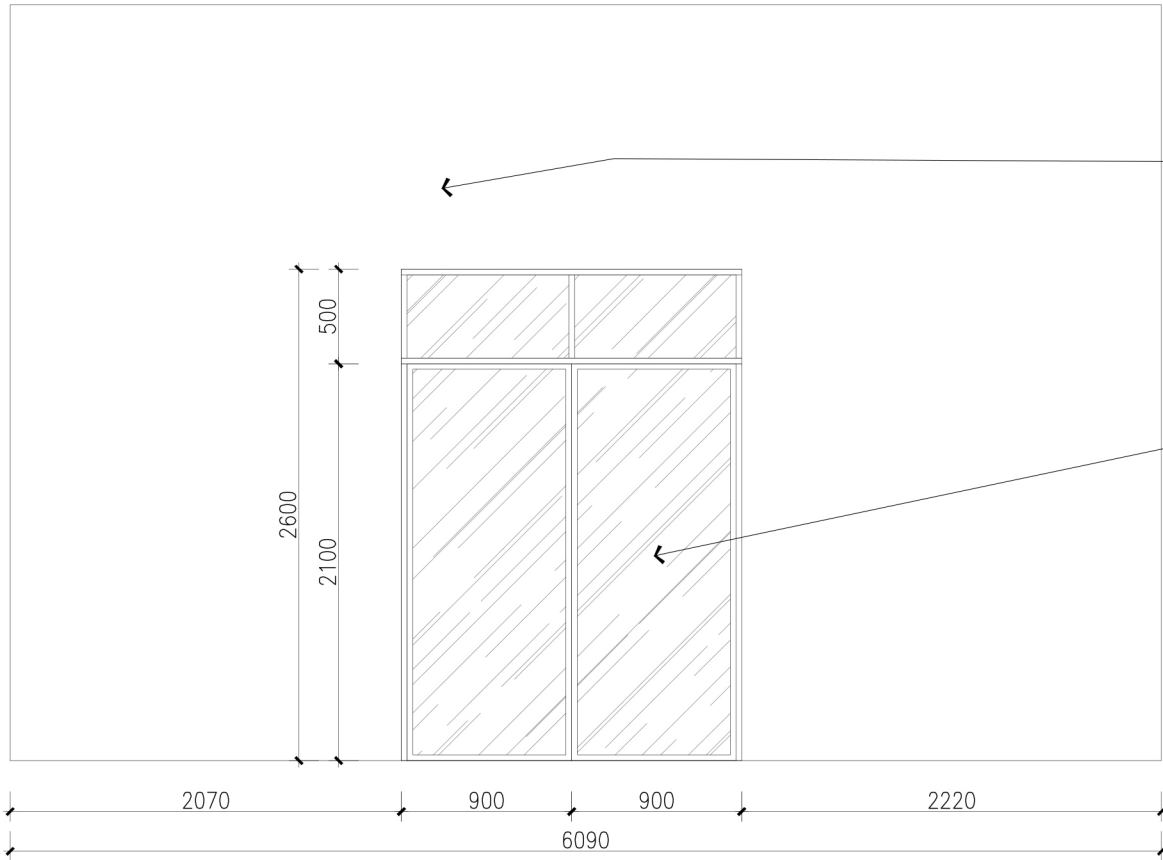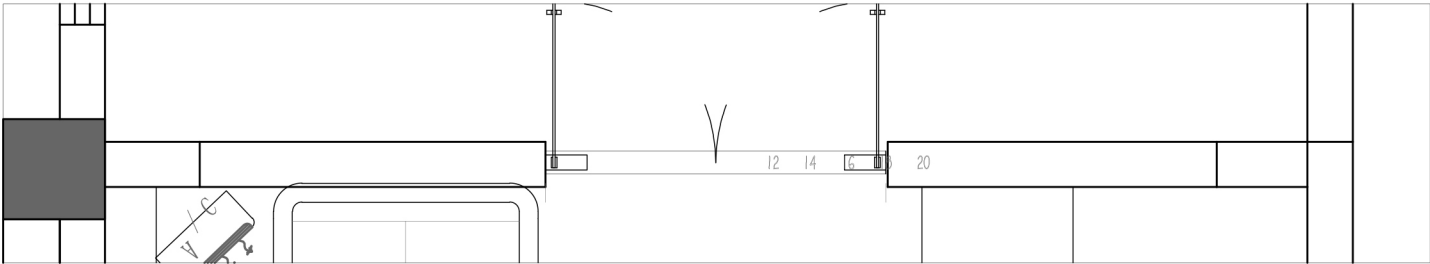

E6立面图



SCALE 1:40@A3

设计单位 Design unit	设计工程	审核 Reviewed	2 2 2		单位出图专用章 Issue Seal	制图 Drawm		比例 Proportion	1 : 4 0
工程地址 Australia	0	设计总负责 Chief designer	2 2 2			校对 Checked		图名 Title	E 6 立面图
房号 House number	0	设计 Designed	2 2 2			更新日期 Date updated	2 0 2 6 . 0 6 . 0 6	图号 Drawing number	E L . 0 6

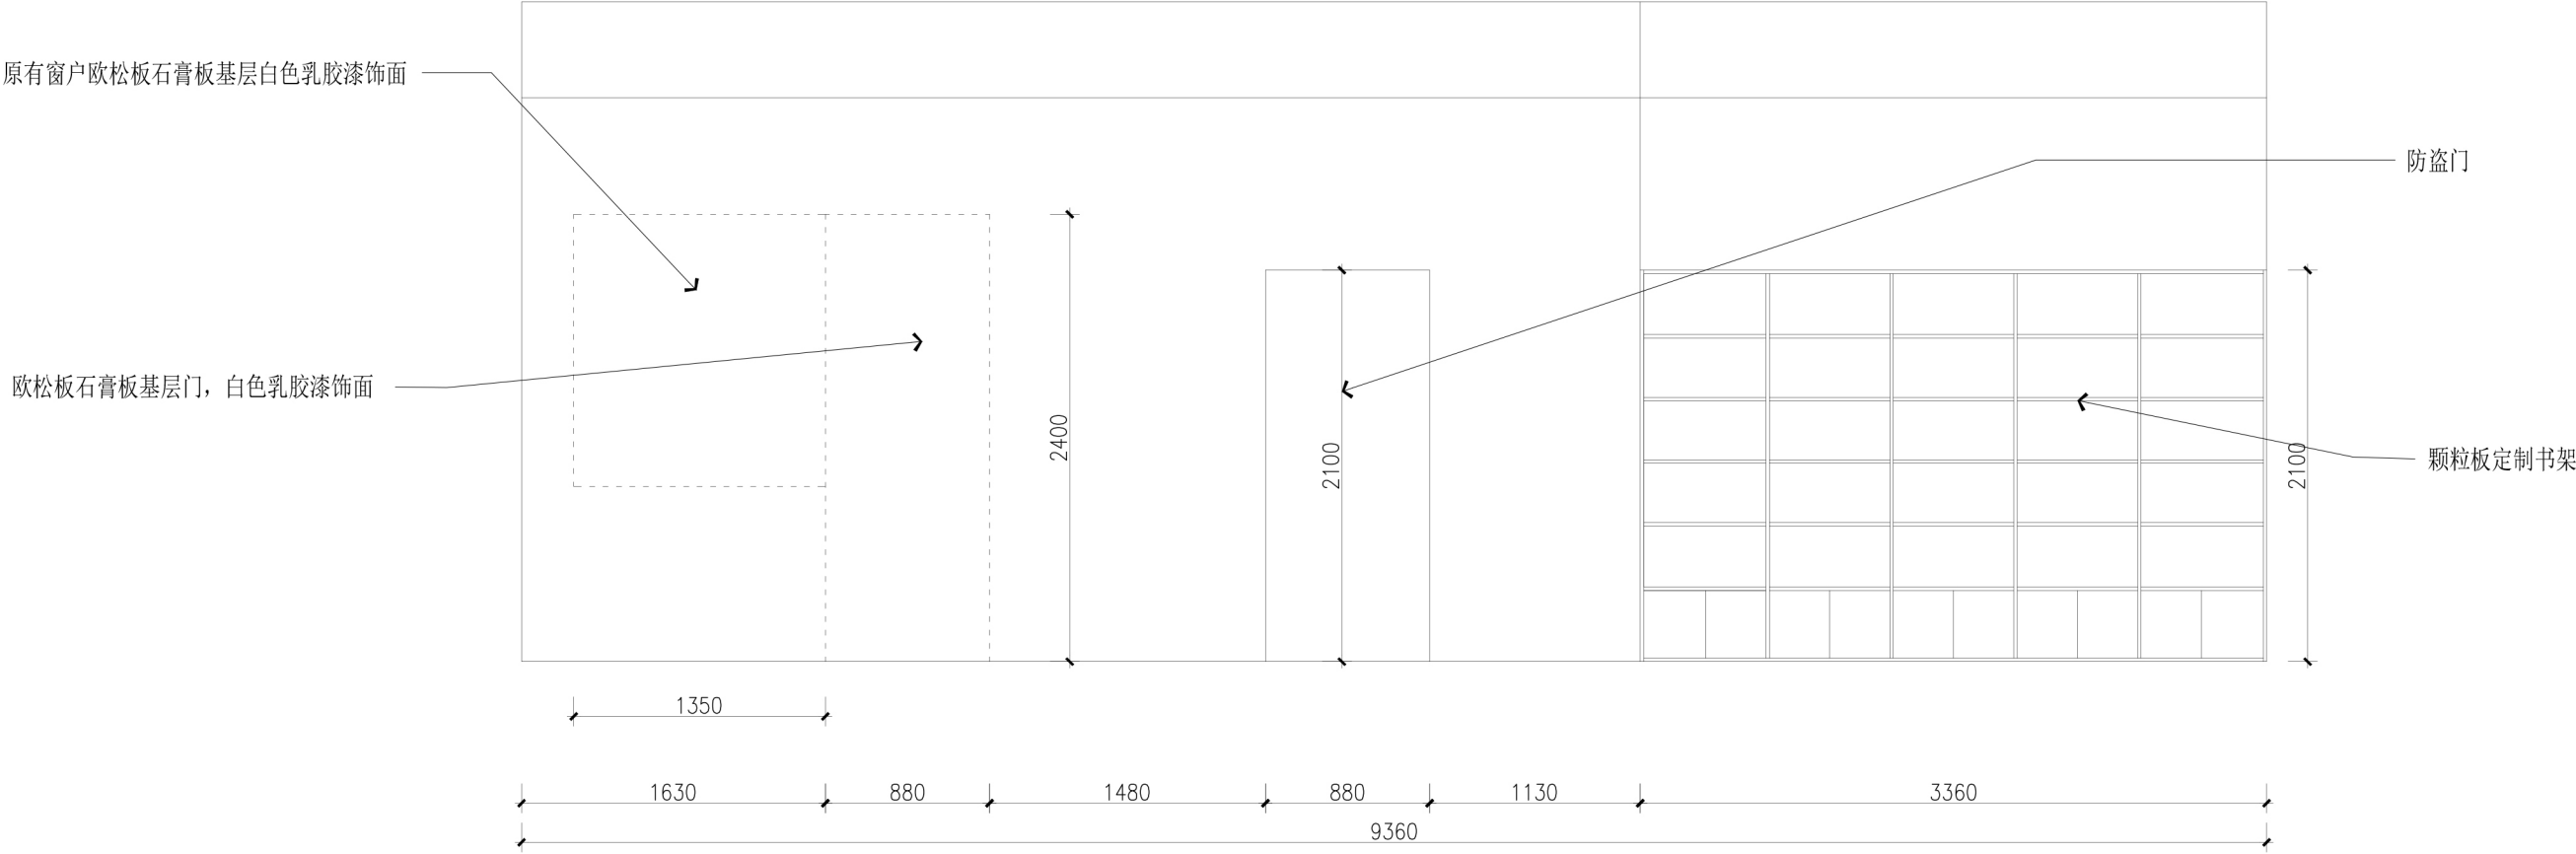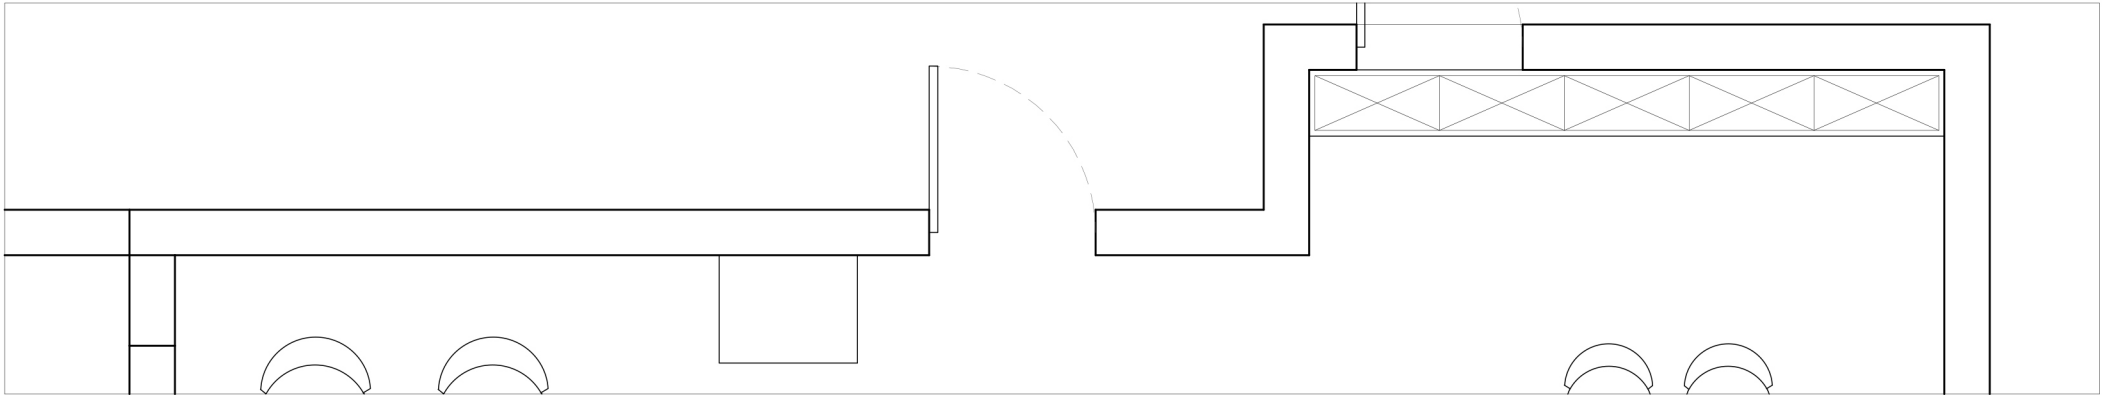


E7立面图 SCALE 1:40@A3

设计单位 Design unit	设计工程	审核 Reviewed	2 2 2		单位出图专用章 Issue Seal	制图 Drawm		比例 Proportion	1 : 4 0
工程地址 Australia	0	设计总负责 Chief designer	2 2 2			校对 Checked		图名 Title	E 7 立面图
房号 House number	0	设计 Designed	2 2 2			更新日期 Date updated	2 0 2 6 . 0 6 . 0 6	图号 Drawing number	E L . 0 7

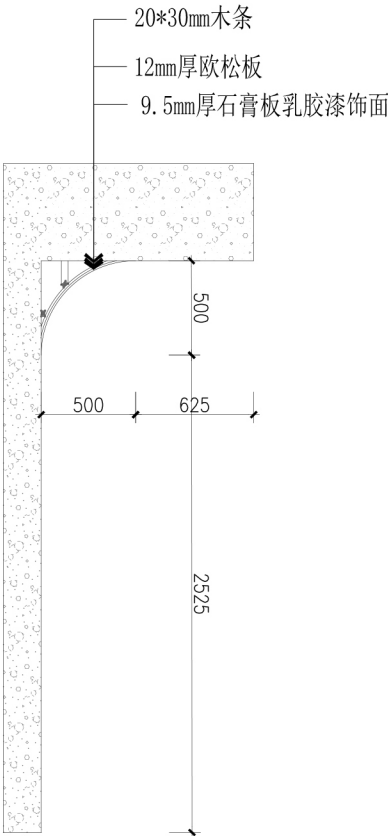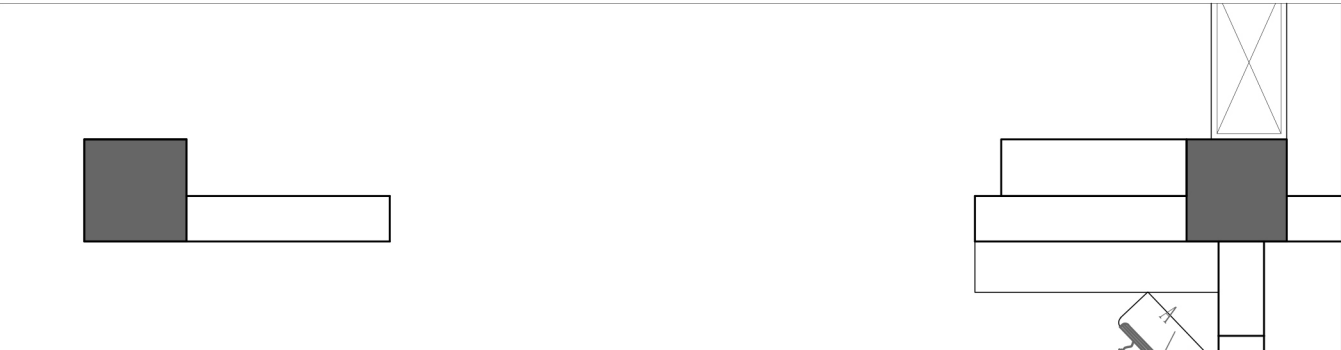


大样图

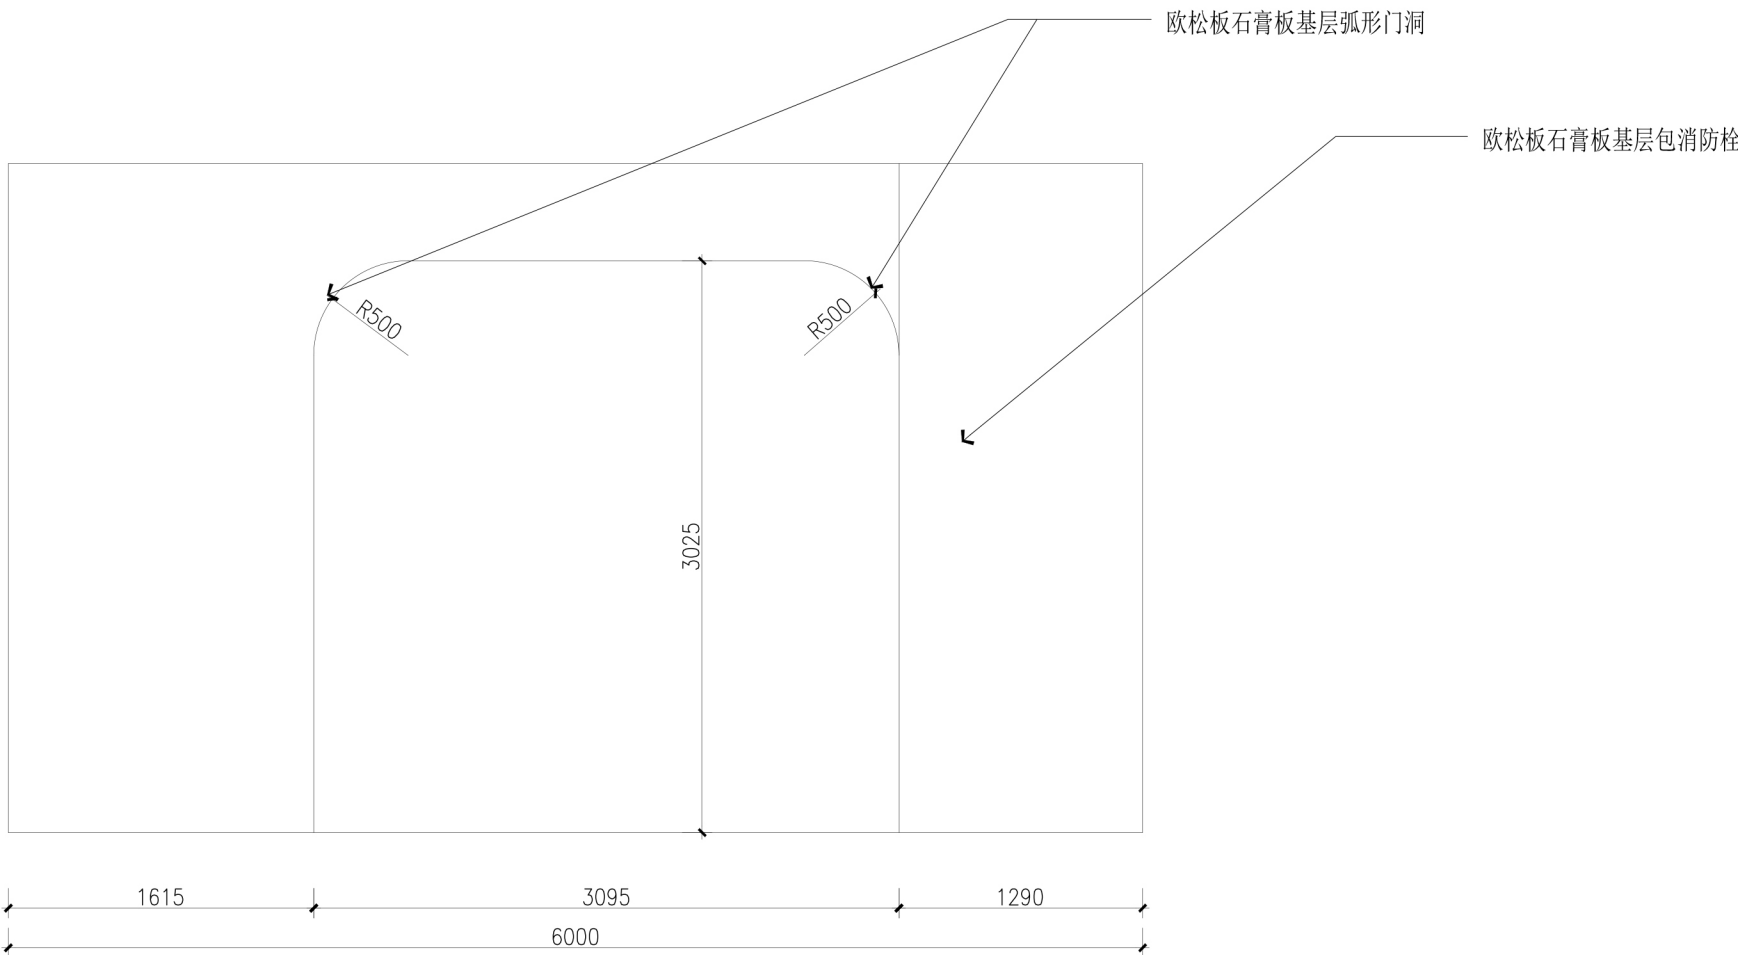

E8立面图





SCALE 1:40@A3

设计单位 Design unit	设计工程	审核 Reviewed	2 2 2		单位出图专用章 Issue Seal	制图 Drawm		比例 Proportion	1 : 4 0
工程地址 Australia	0	设计总负责 Chief designer	2 2 2			校对 Checked		图名 Title	E 8 立面图
房号 House number	0	设计 Designed	2 2 2			更新日期 Date updated	2 0 2 6 . 0 6 . 0 8	图号 Drawing number	E L . 0 8

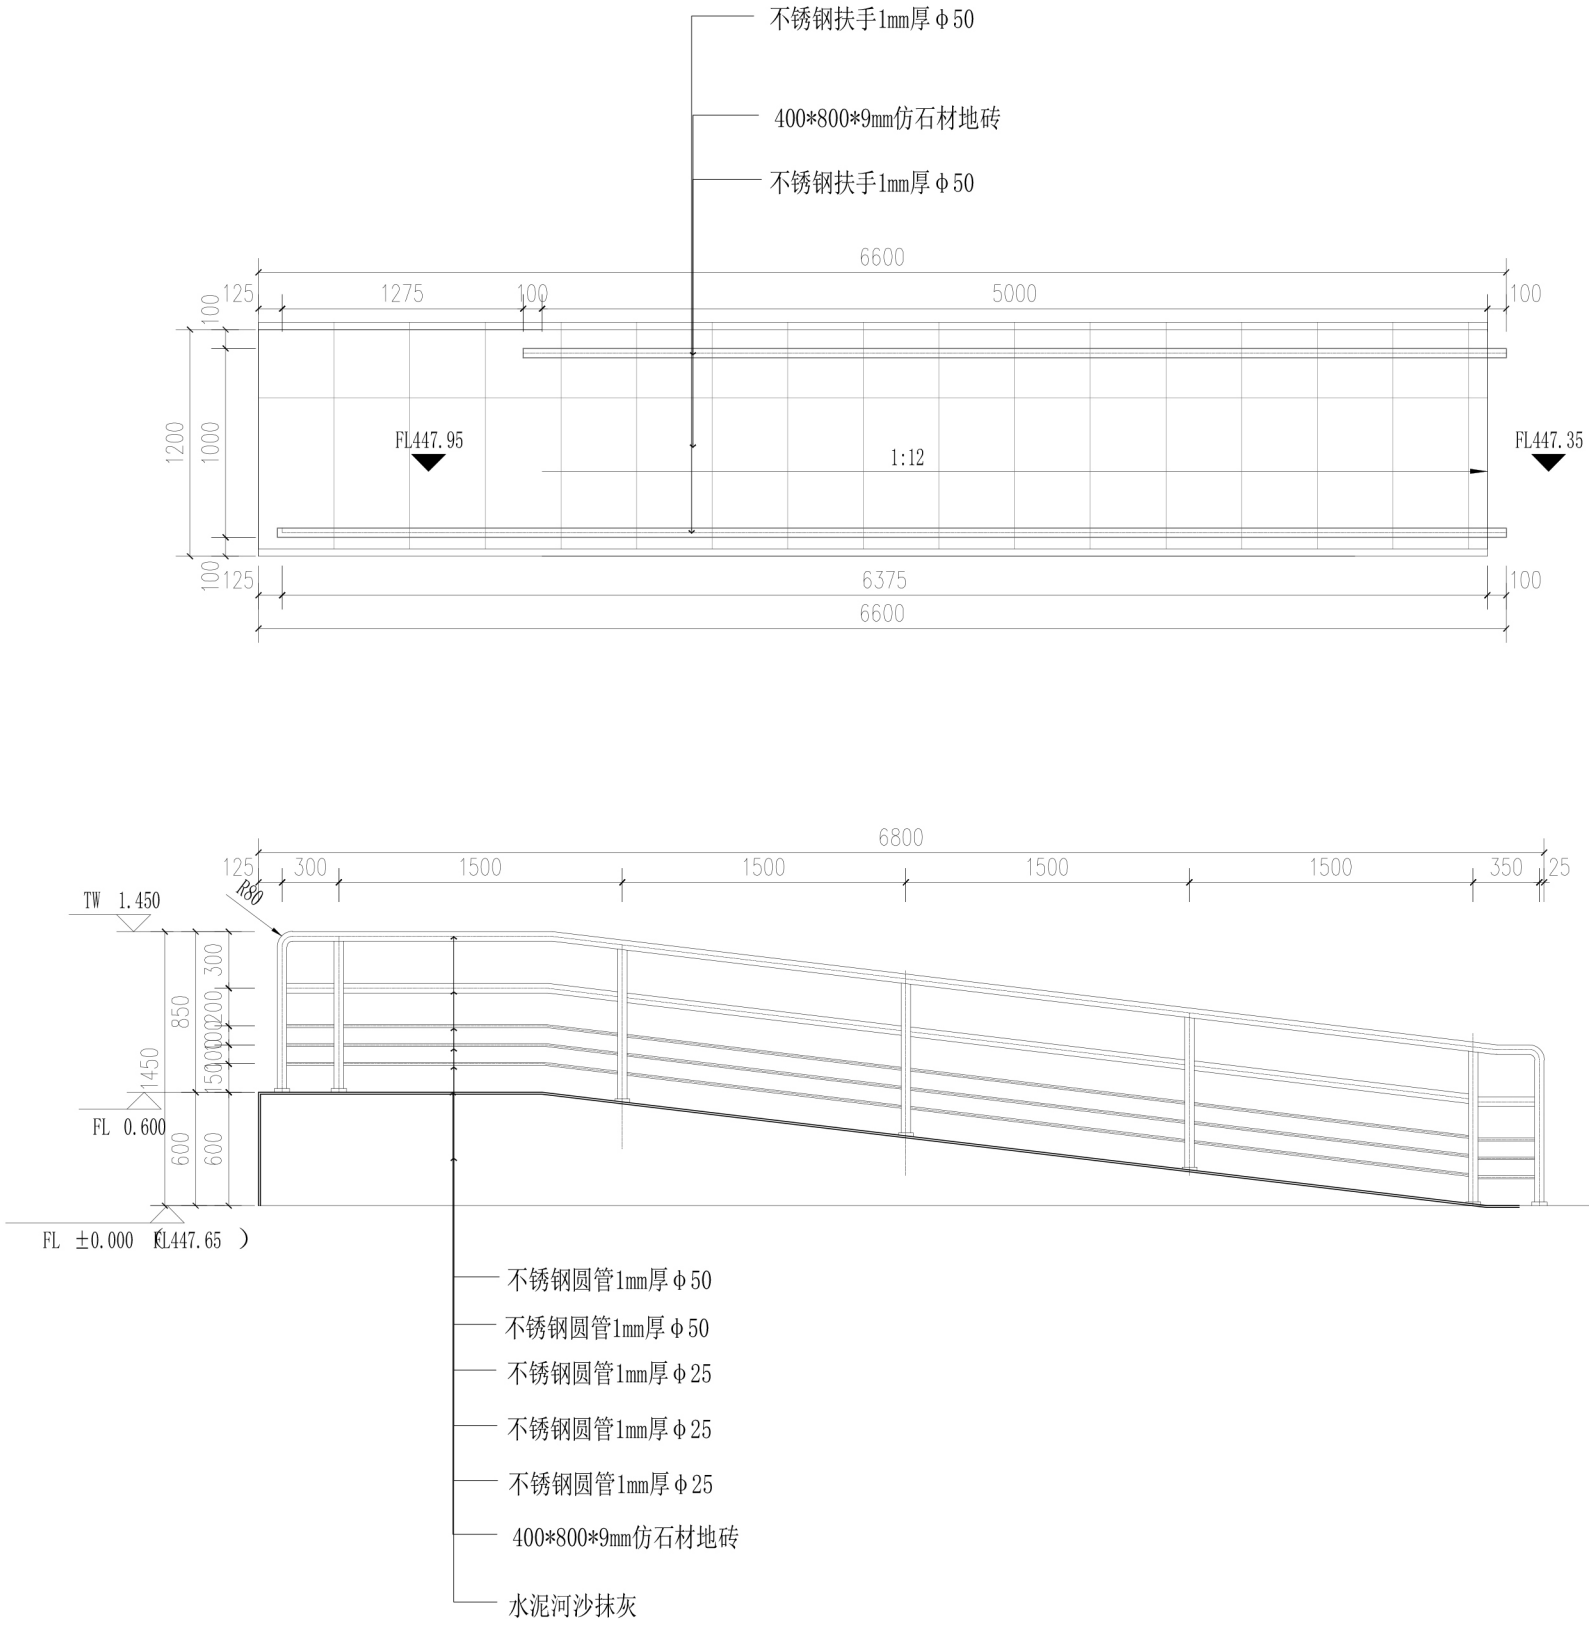


无障碍通道大样图 SCALE 1:40@A3

设计单位 Design unit	设计工程	审核 Reviewed	2 2 2		单位出图专用章 Issue Seal	制图 Drawm		比例 Proportion	1 : 4 0
工程地址 Australia	0	设计总负责 Chief designer	2 2 2			校对 Checked		图名 Title	无障碍通道大样图
房号 House number	0	设计 Designed	2 2 2			更新日期 Date updated	2 0 2 6 . 0 6 . 0 6	图号 Drawing number	E L . 0 9

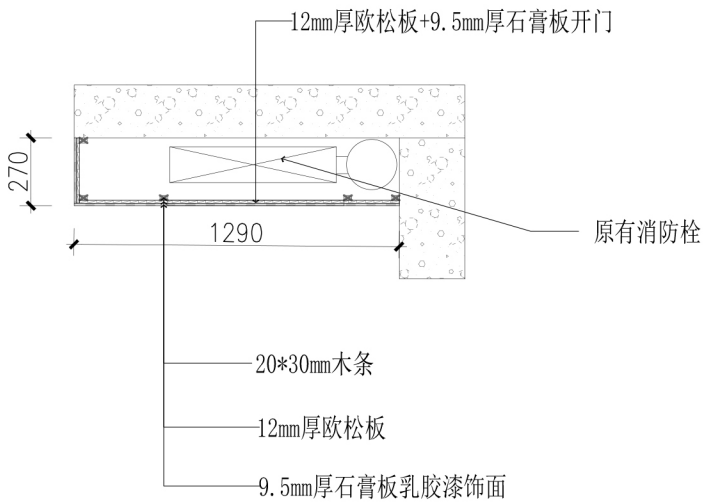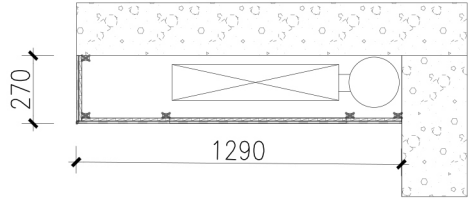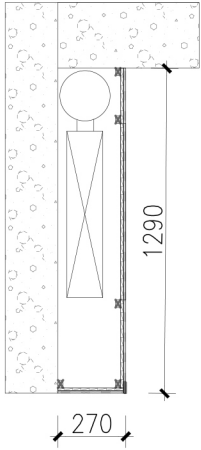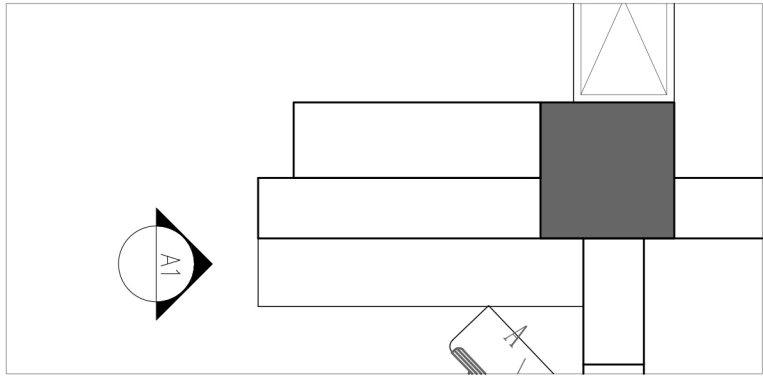


大样图 SCALE 1:30@A3

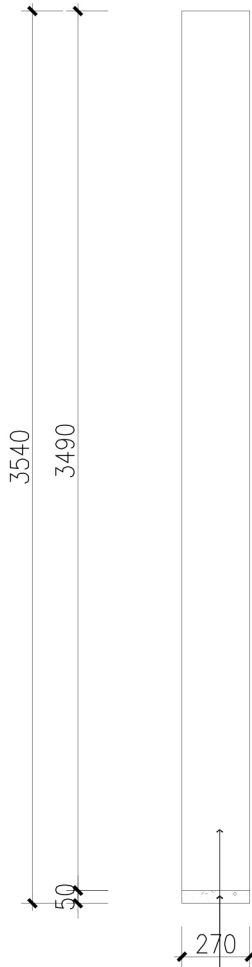

9.5mm厚石膏板乳胶漆饰面

地面

A1立面图 SCALE 1:30@A3

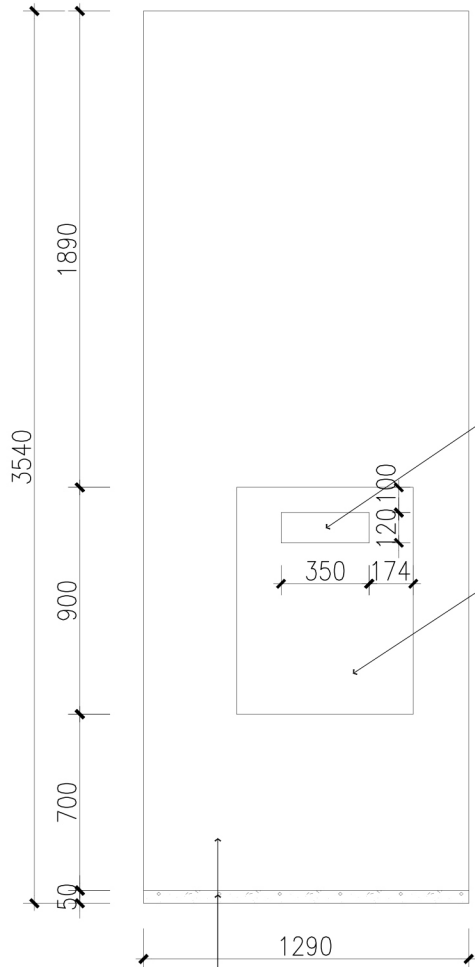

9.5mm厚石膏板乳胶漆饰面

地面


A2立面图 SCALE 1:30@A3

消防栓标识

12mm厚欧松板+9.5mm厚石膏板开门

包消防栓大样图 SCALE 1:30@A3


设计单位 Design unit	设计工程	审核 Reviewed	2 2 2		单位出图专用章 Issue Seal	制图 Drawm		比例 Proportion	1 : 4 0
工程地址 Australia	0	设计总负责 Chief designer	2 2 2			校对 Checked		图名 Title	无障碍通道大样图
房号 House number	0	设计 Designed	2 2 2			更新日期 Date updated	2 0 2 6 . 0 6 . 0 6	图号 Drawing number	E L . 1 0

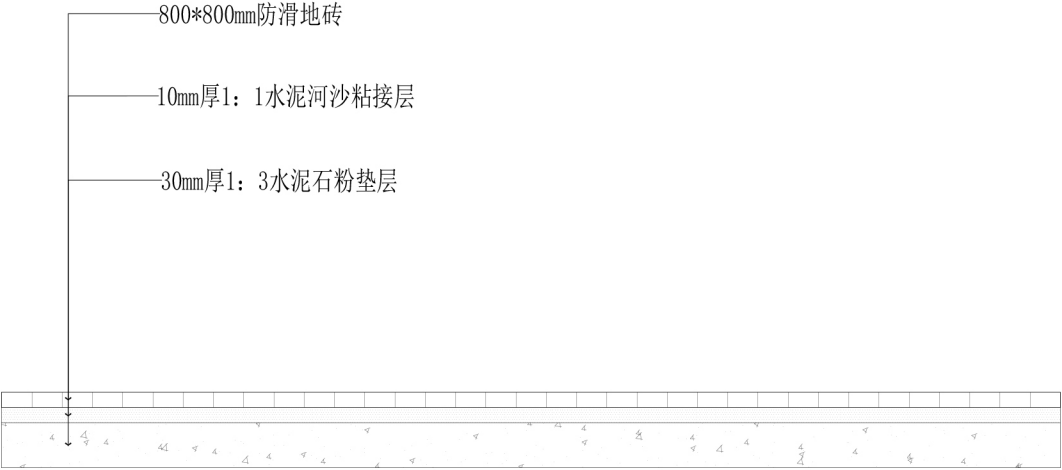

地面铺砖大样图

SCALE 1:30@A3


设计单位 Design unit	设计工程	审核 Reviewed	2 2 2		单位出图专用章 Issue Seal	制图 Drawm		比例 Proportion	1 : 4 0
工程地址 Australia	0	设计总负责 Chief designer	2 2 2			校对 Checked		图名 Title	地面铺砖大样图
房号 House number	0	设计 Designed	2 2 2			更新日期 Date updated	2 0 2 6 . 0 6 . 0 6	图号 Drawing number	E L . 1 1

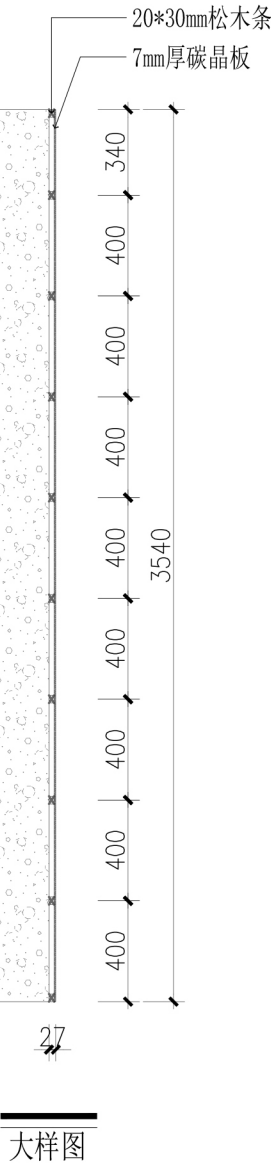

主入口墙面碳晶板大样图

SCALE 1:30@A3



设计单位 Design unit	设计工程	审核 Reviewed	2 2 2		单位出图专用章 Issue Seal	制图 Drawm		比例 Proportion	1 : 3 0
工程地址 Australia	0	设计总负责 Chief designer	2 2 2			校对 Checked		图名 Title	主入口墙面碳晶板大样图
房号 House number	0	设计 Designed	2 2 2			更新日期 Date updated	2 0 2 6 . 0 6 . 0 8	图号 Drawing number	E L . 1 2

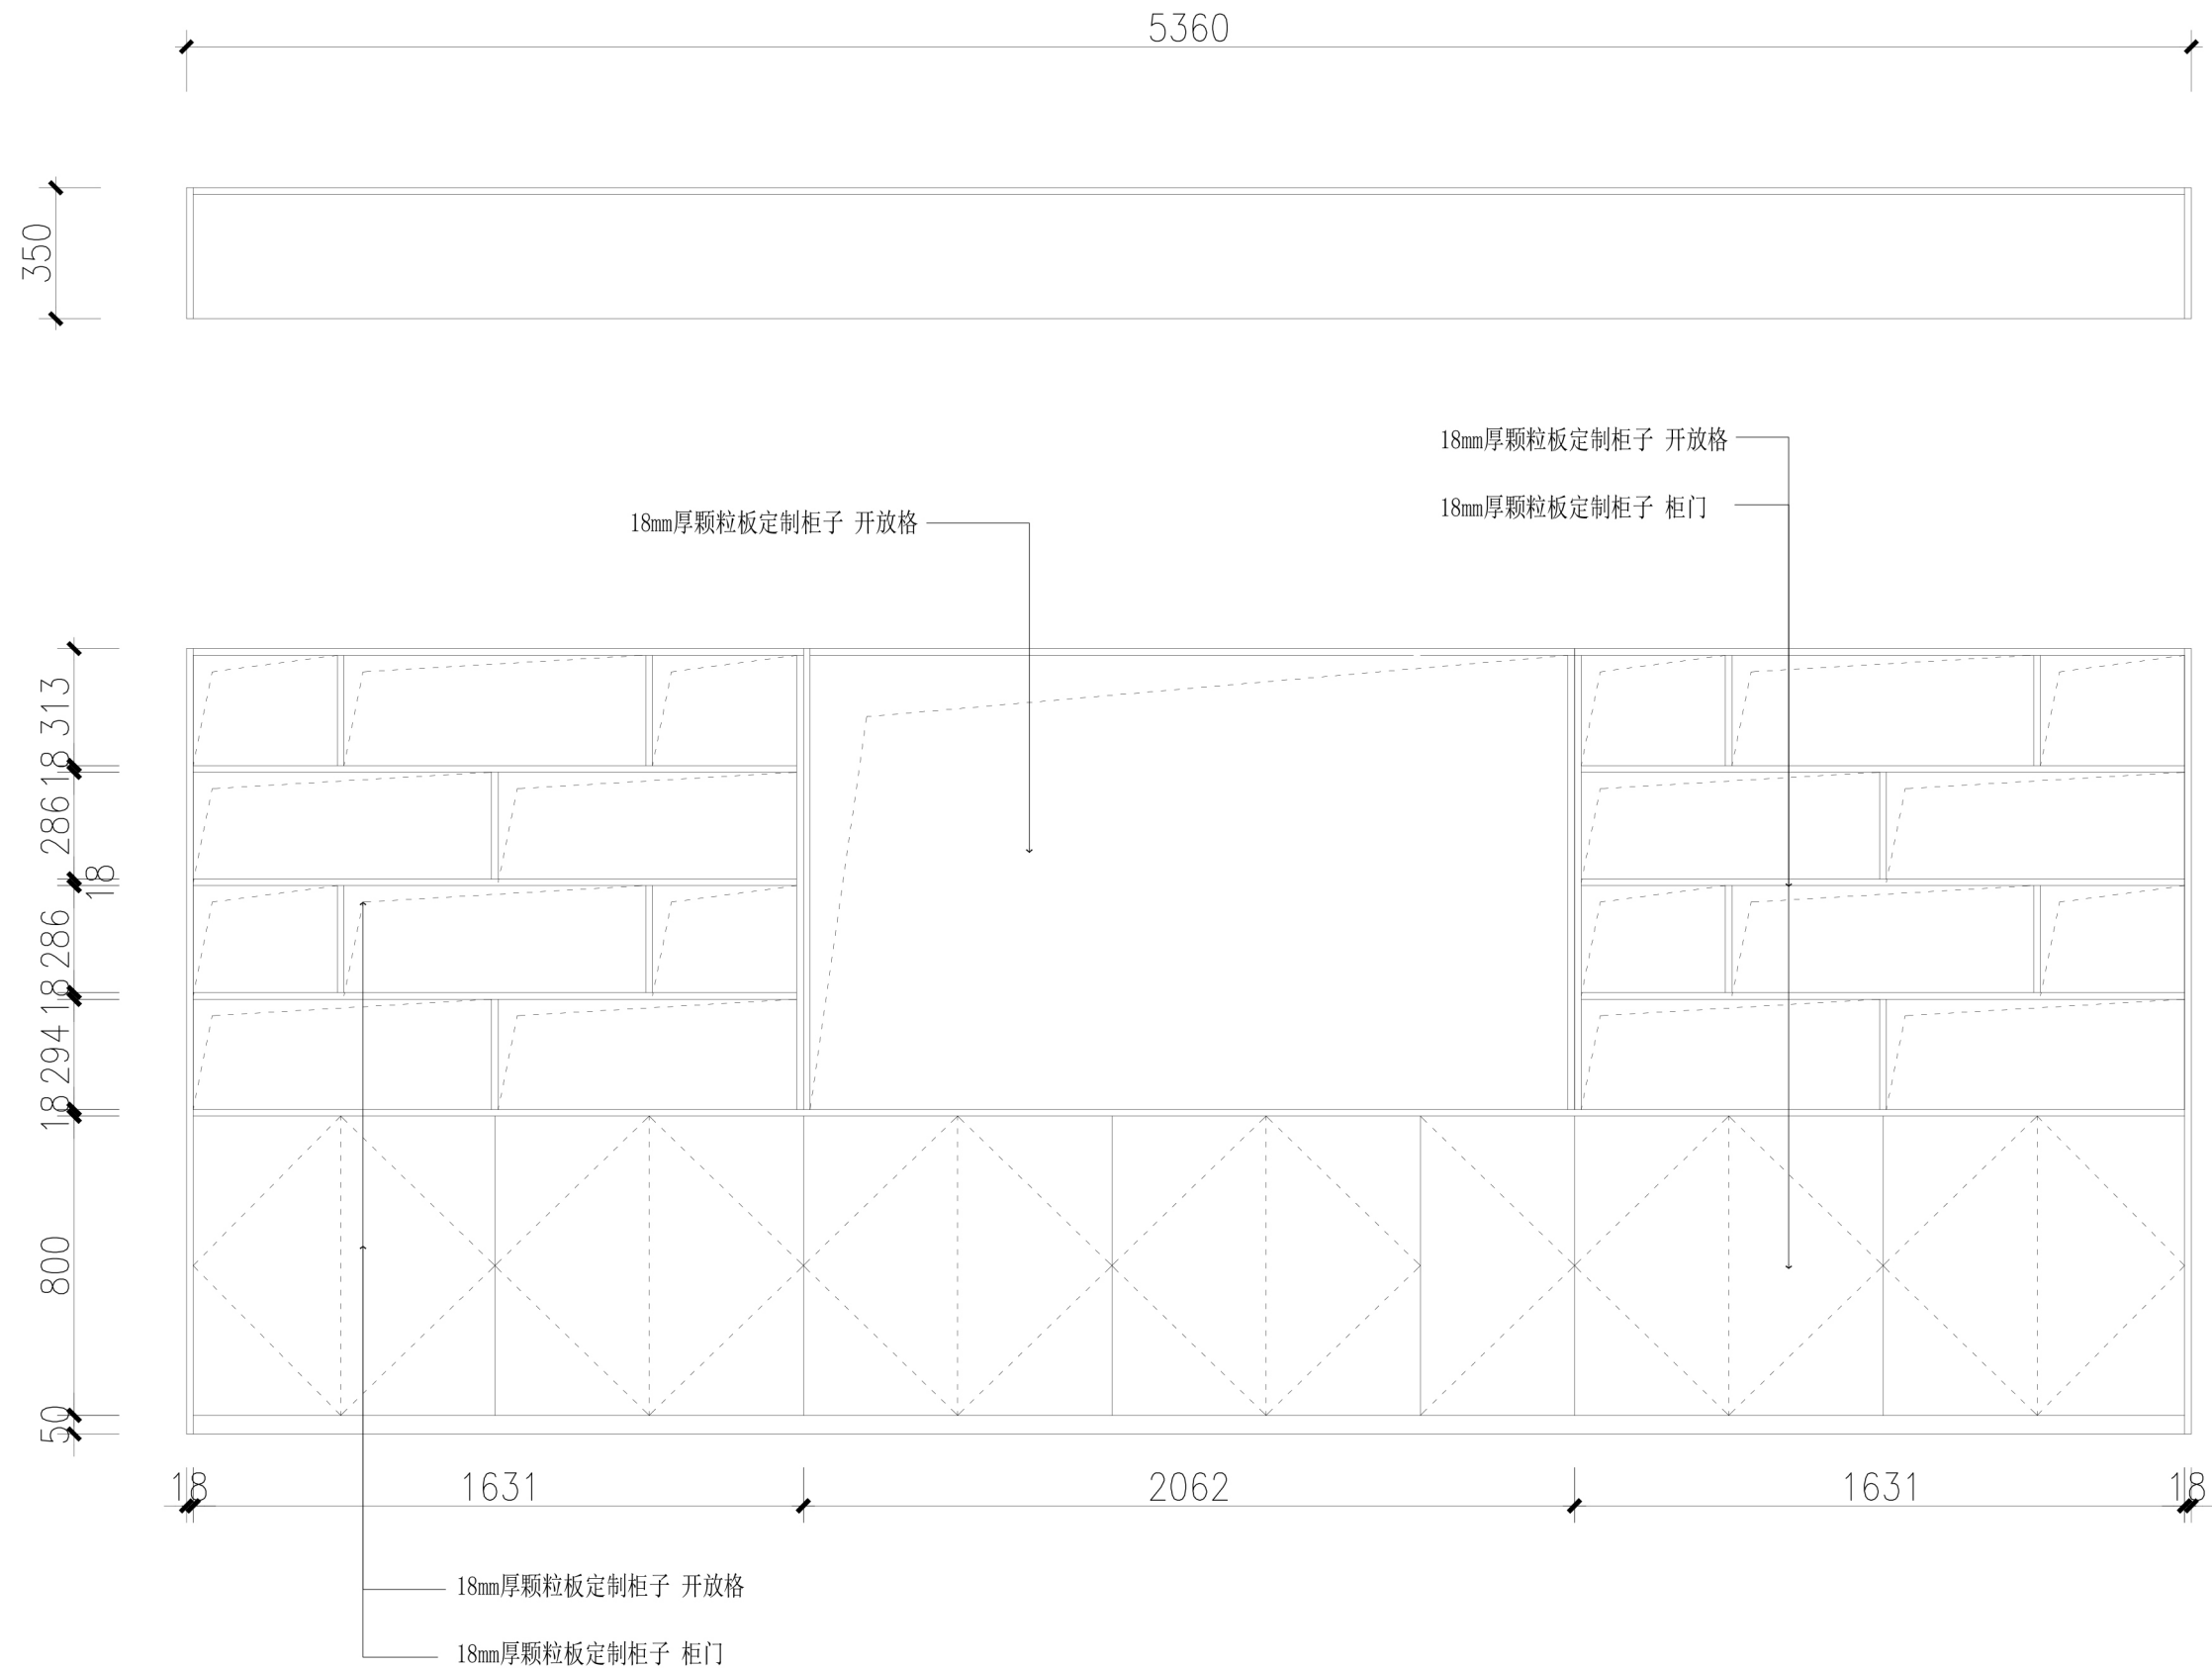


定制隔断储物柜立面图

SCALE 1:30@A3


设计单位 Design unit	设计工程	审核 Reviewed	2 2 2		单位出图专用章 Issue Seal	制图 Drawm		比例 Proportion	1 : 3 0
工程地址 Australia	0	设计总负责 Chief designer	2 2 2			校对 Checked		图名 Title	定制隔断储物柜立面图
房号 House number	0	设计 Designed	2 2 2			更新日期 Date updated	2 0 2 6 . 0 6 . 0 8	图号 Drawing number	E L . 1 3

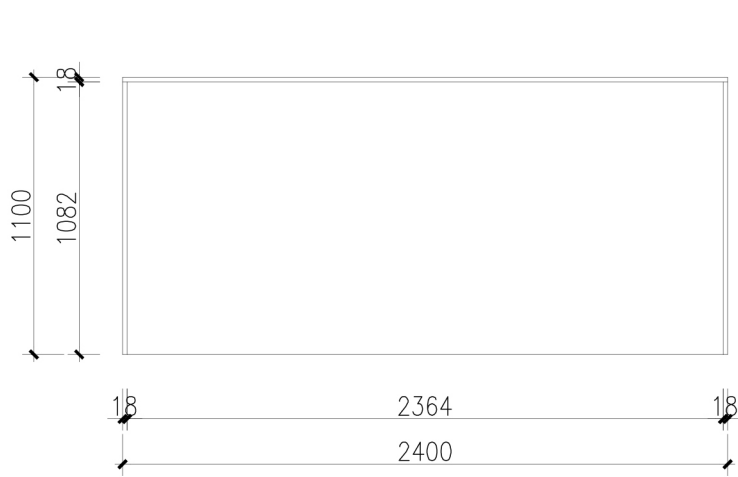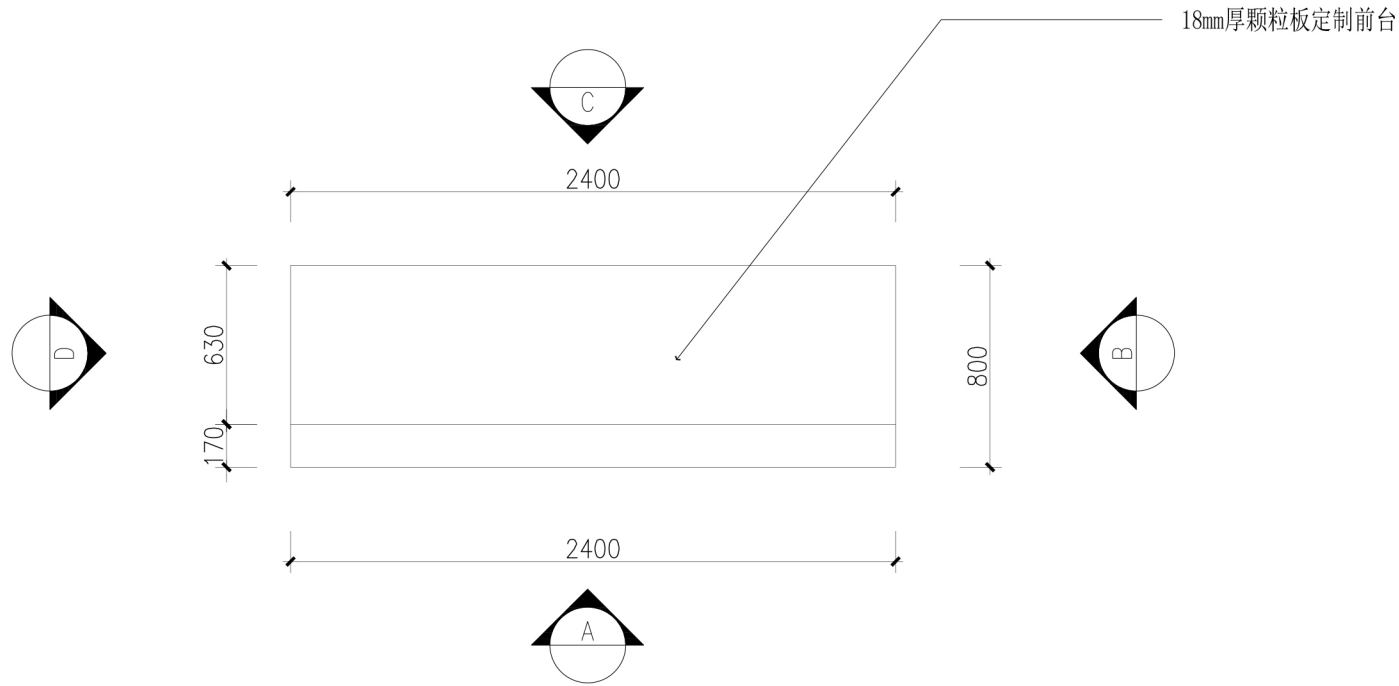


A立面图

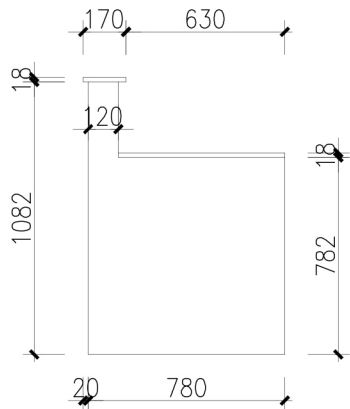

B立面图

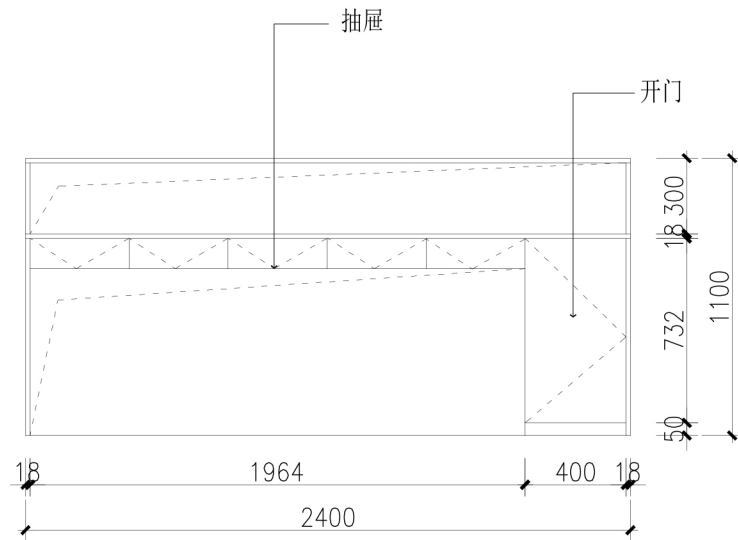



C立面图

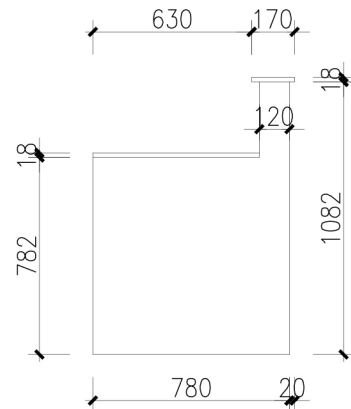

D立面图

定制接待台立面图 SCALE 1:30@A3

设计单位 Design unit	设计工程	审核 Reviewed	2 2 2		单位出图专用章 Issue Seal	制图 Drawm		比例 Proportion	1 : 3 0
工程地址 Australia	0	设计总负责 Chief designer	2 2 2			校对 Checked		图名 Title	定制接待台立面图
房号 House number	0	设计 Designed	2 2 2			更新日期 Date updated	2 0 2 6 . 0 6 . 0 5	图号 Drawing number	E L . 1 5

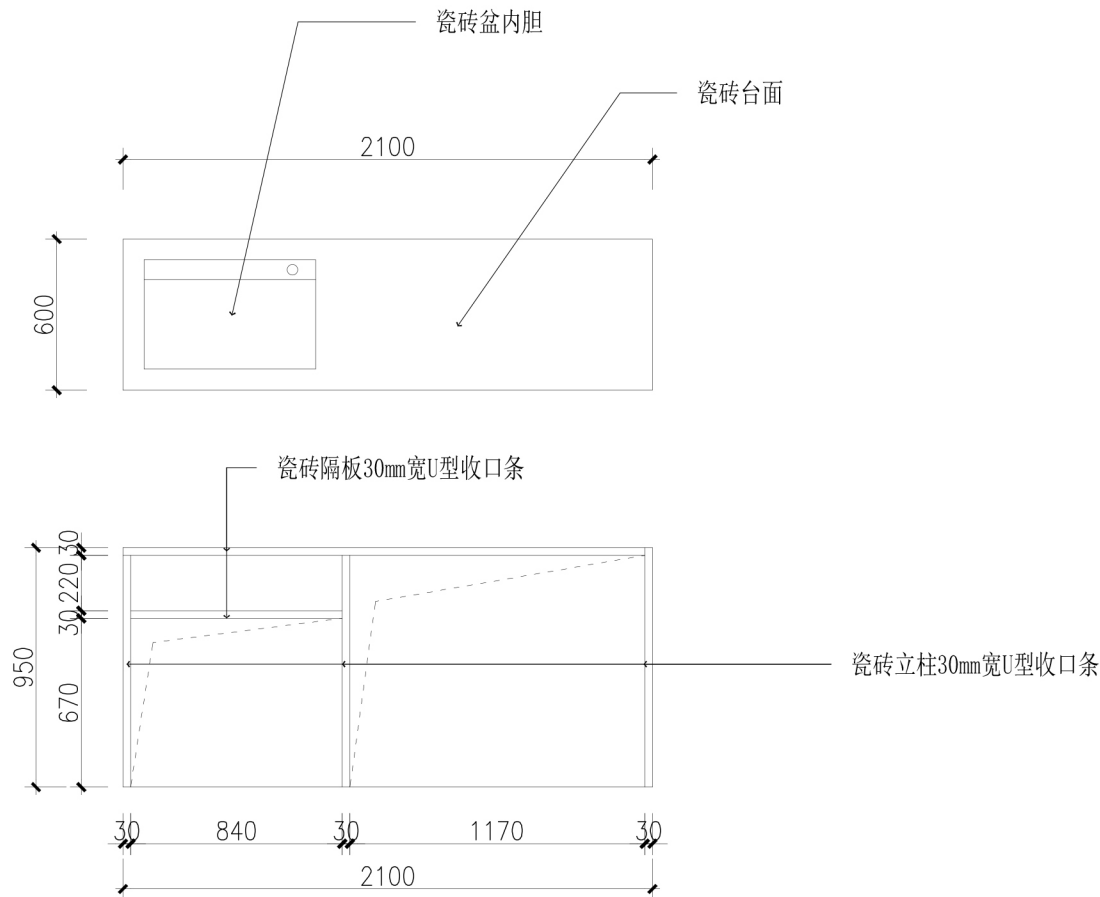 

空调盖板立面图

SCALE 1:30@A3

设计单位 Design unit	设计工程	审核 Reviewed	2 2 2		单位出图专用章 Issue Seal	制图 Drawm		比例 Proportion	1 : 3 0
工程地址 Australia	0	设计总负责 Chief designer	2 2 2			校对 Checked		图名 Title	空调盖板立面图
房号 House number	0	设计 Designed	2 2 2			更新日期 Date updated	2 0 2 6 . 0 6 . 0 6	图号 Drawing number	E L . 1 6